


секция 6

секция 7

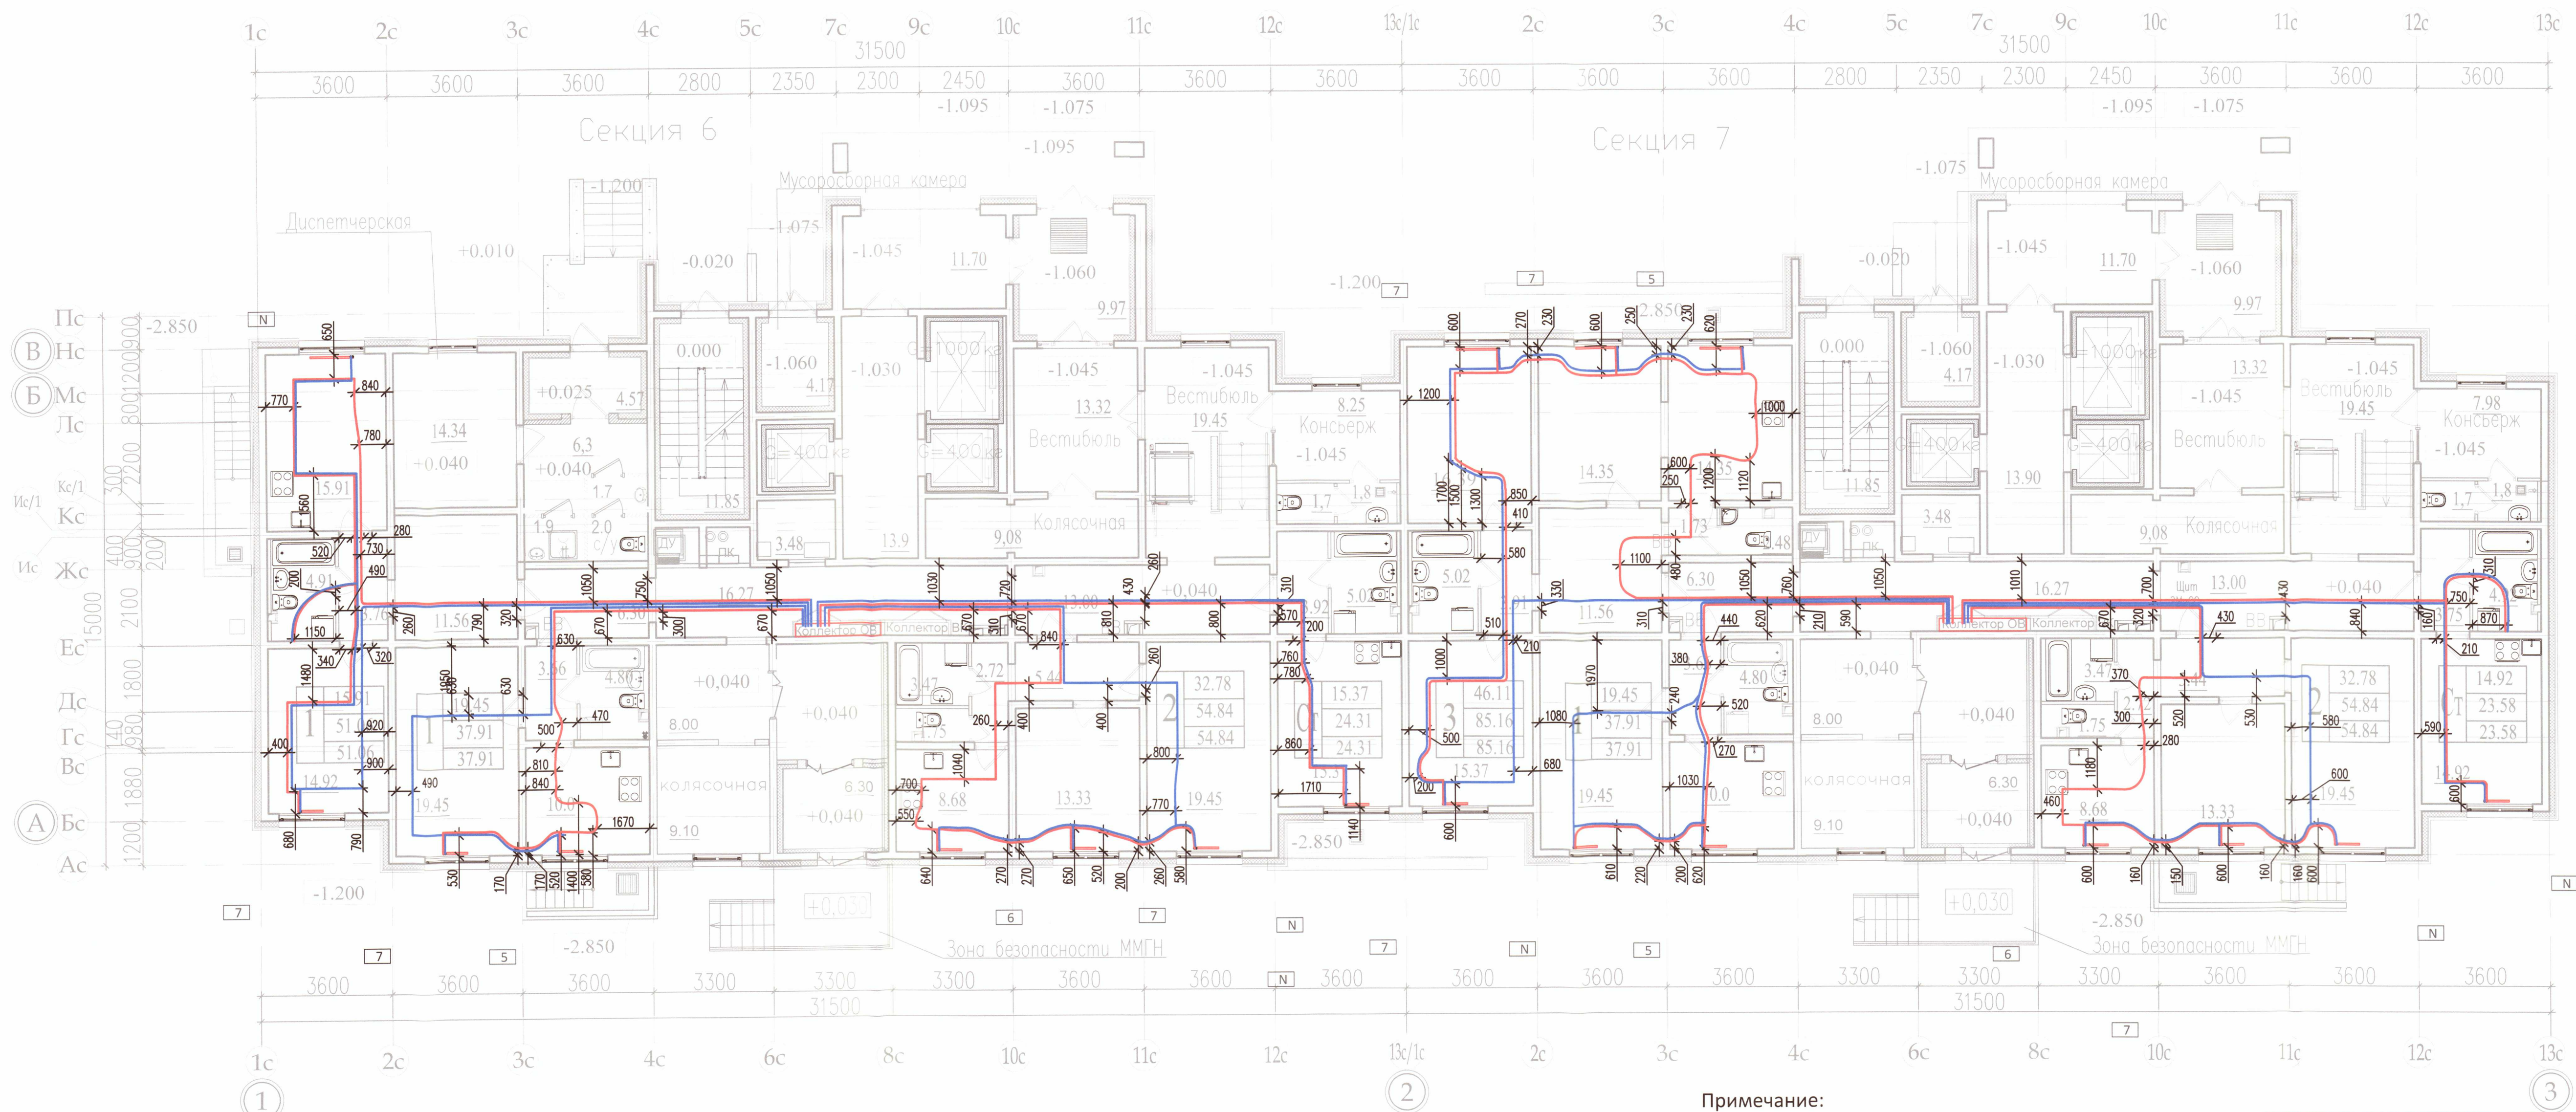

Условные обозначения:

- Трубопроводы (прямой, обратный) системы отопления, проложенные в стяжке
- Настройка терморегулирующего клапана прибора отопления

ООО «ДСК»
Данный чертёж является
исполнительным
Г.П. Инженер А.Ченки Д.Л.
21.10.2018

Примечание:

- Охранная зона +/- 200 мм от осей трубопроводов
- Все размеры выполнены в мм
- Работы выполнены согласно СП 73.13330.2012
- Трубопроводы отопления смонтированы на отметке -0,040


Исполнительная схема 4.2/1					
ООО «ЛСР. Недвижимость-Северо-Запад» г. Санкт-Петербург, Октябрьская набережная, участок 54, юго-восточнее дома 40, корпус 2, литера Г2)					
Изм.	Кол.уч.	Лист	№ док.	Подп.	Дата
Ген.директ	Порфеев	20/1			
Разраб.	Кадакина	1	01.10.18		
Пр.работ	Чухрай				
Многоквартирный дом со встроено-пристроенными помещениями и пристроенным гаражом (автостоянкой), участок 4, корпус 2.				Стадия	Лист
Секция 6,7. План 1 этажа				ИД	ОВ/1
				21	

Копировал

A2

секция 6

секция 7

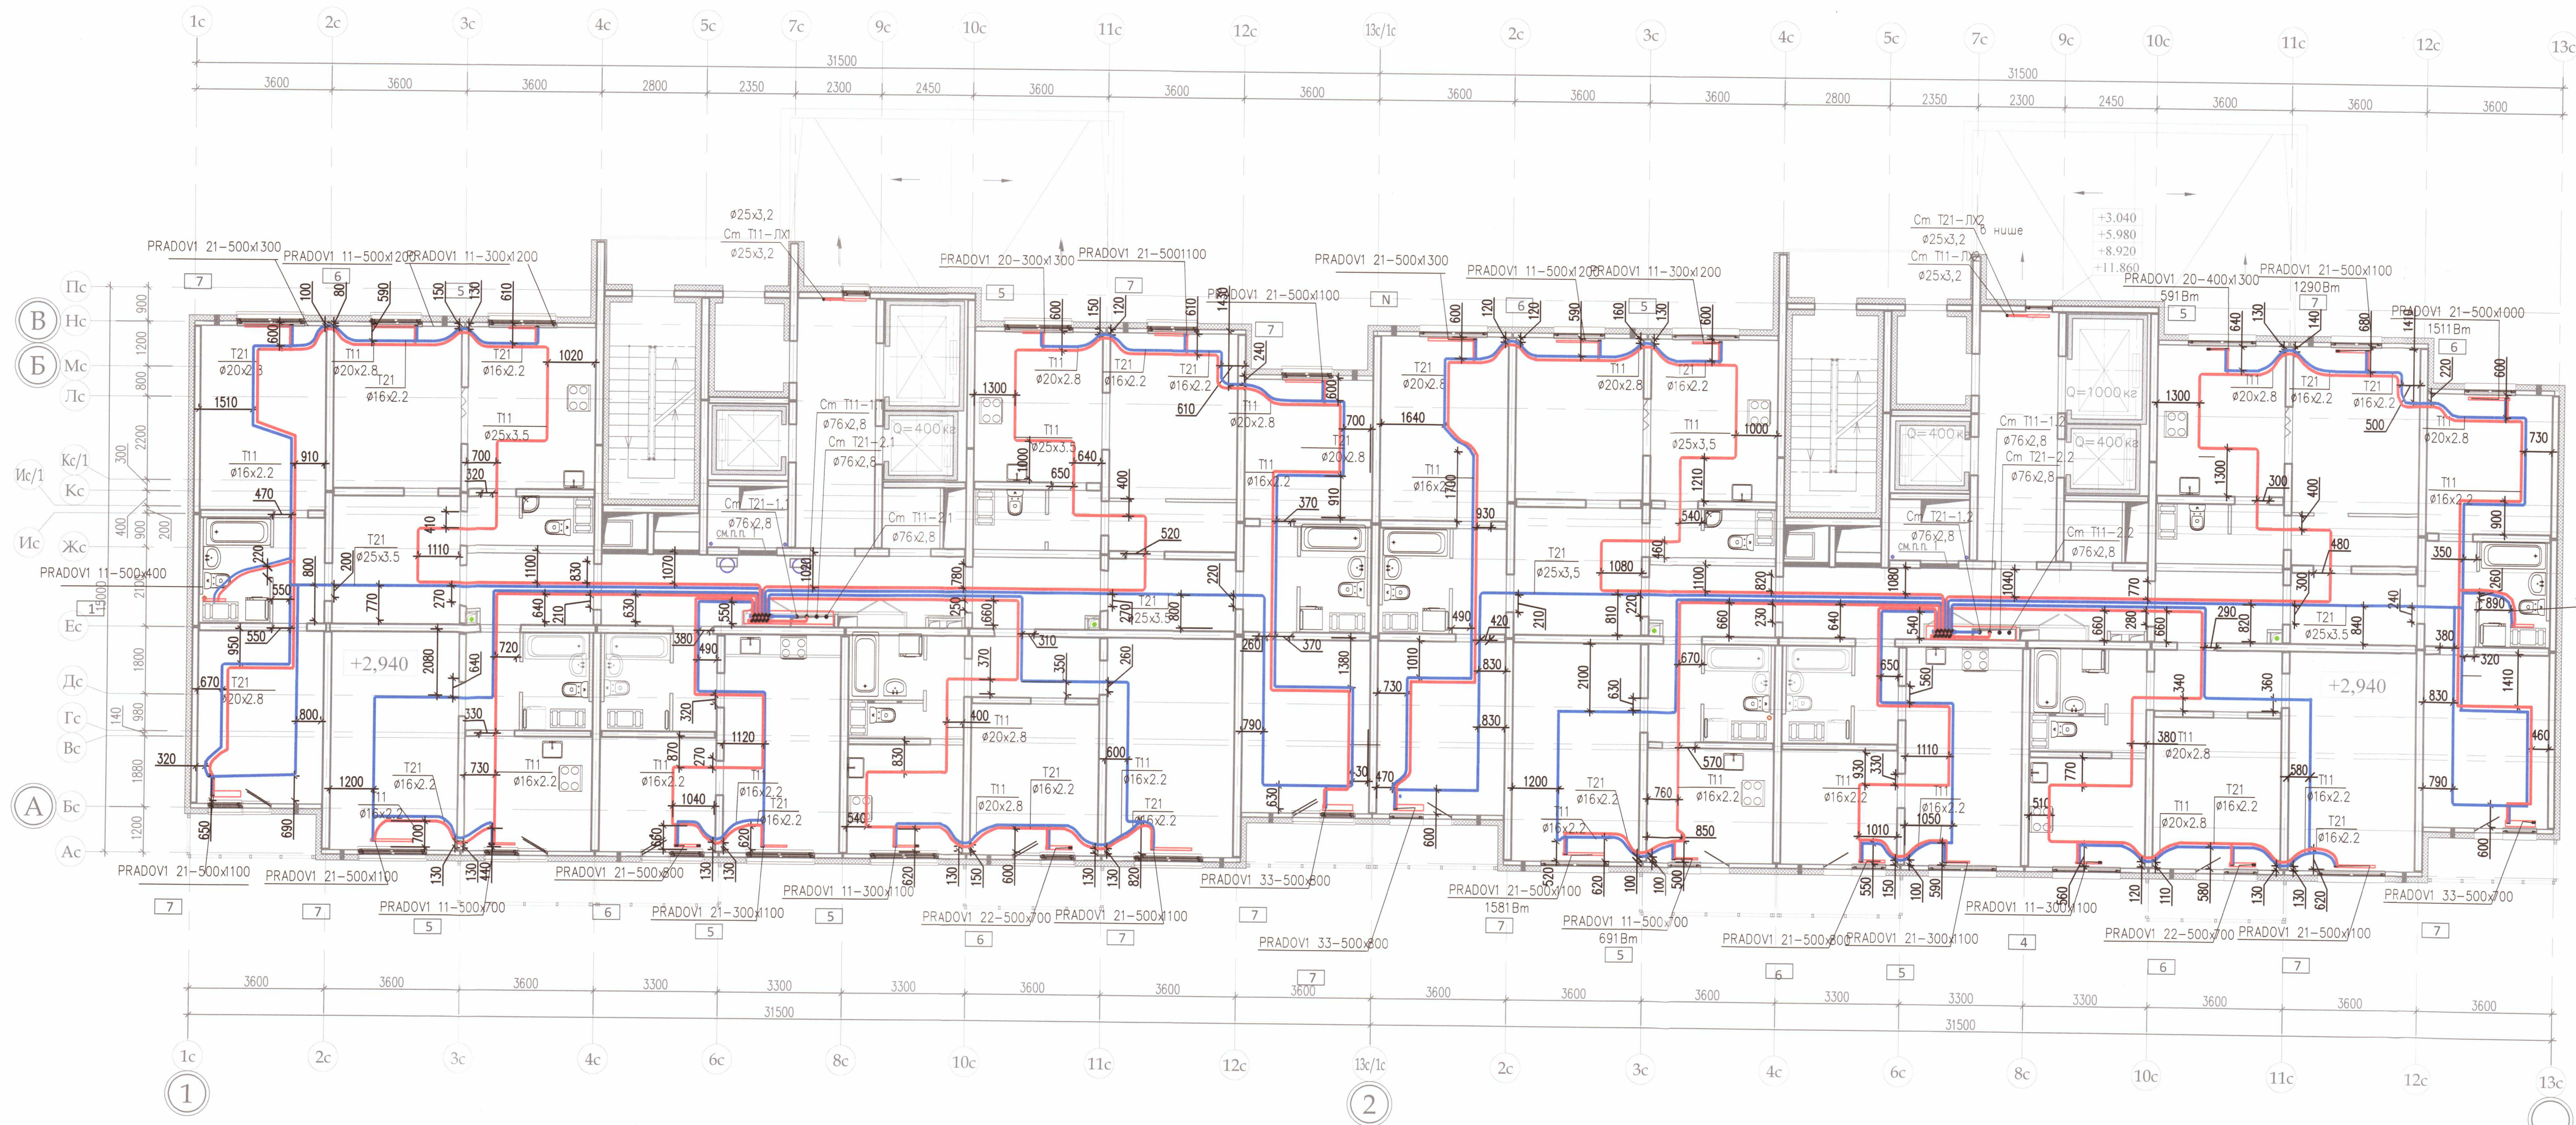

Условные обозначения:

- Трубопроводы (прямой, обратный) системы отопления, проложенные в стяжке
- Настройка терморегулирующего клапана прибора отопления

ООО «ДСК»
Данный чертеж является
исполнительным.
Г.Л.ИНЖЕНЕР: ХАРЧЕНКО

Примечание:

- Охранная зона +/- 200 мм от осей трубопроводов
- Все размеры выполнены в мм
- Работы выполнены согласно СП 73.13330.2012
- Трубопроводы отопления смонтированы на отметке +2,940

Выполнено согласно ГОСТ 2.109-73

Исполнительная схема 4.2/2


ООО «ЛСР. Недвижимость-Северо-Запад» г. Санкт-Петербург, Октябрьская набережная, участок 54, юго-восточнее дома 40, корпус 2, литера Г2)				
Изм.	Кол.уч.	Лист	№ док.	Дата
Ген.директ	Порфеев	1	1	01.10.18
Разраб.	Кадакина	1	1	01.10.18
Пр.работ	Чухрай	1	1	01.10.18
Многоквартирный дом со встроенно-пристроенными помещениями и пристроенным гаражом (автостоянкой), участок 4, корпус 2.			Стадия	Лист
Секция 6, 7. План 2 этажа			ИД	ОВ/1
000"ДСК"			Листов	21

Копировал

A2

секция 6

секция 7

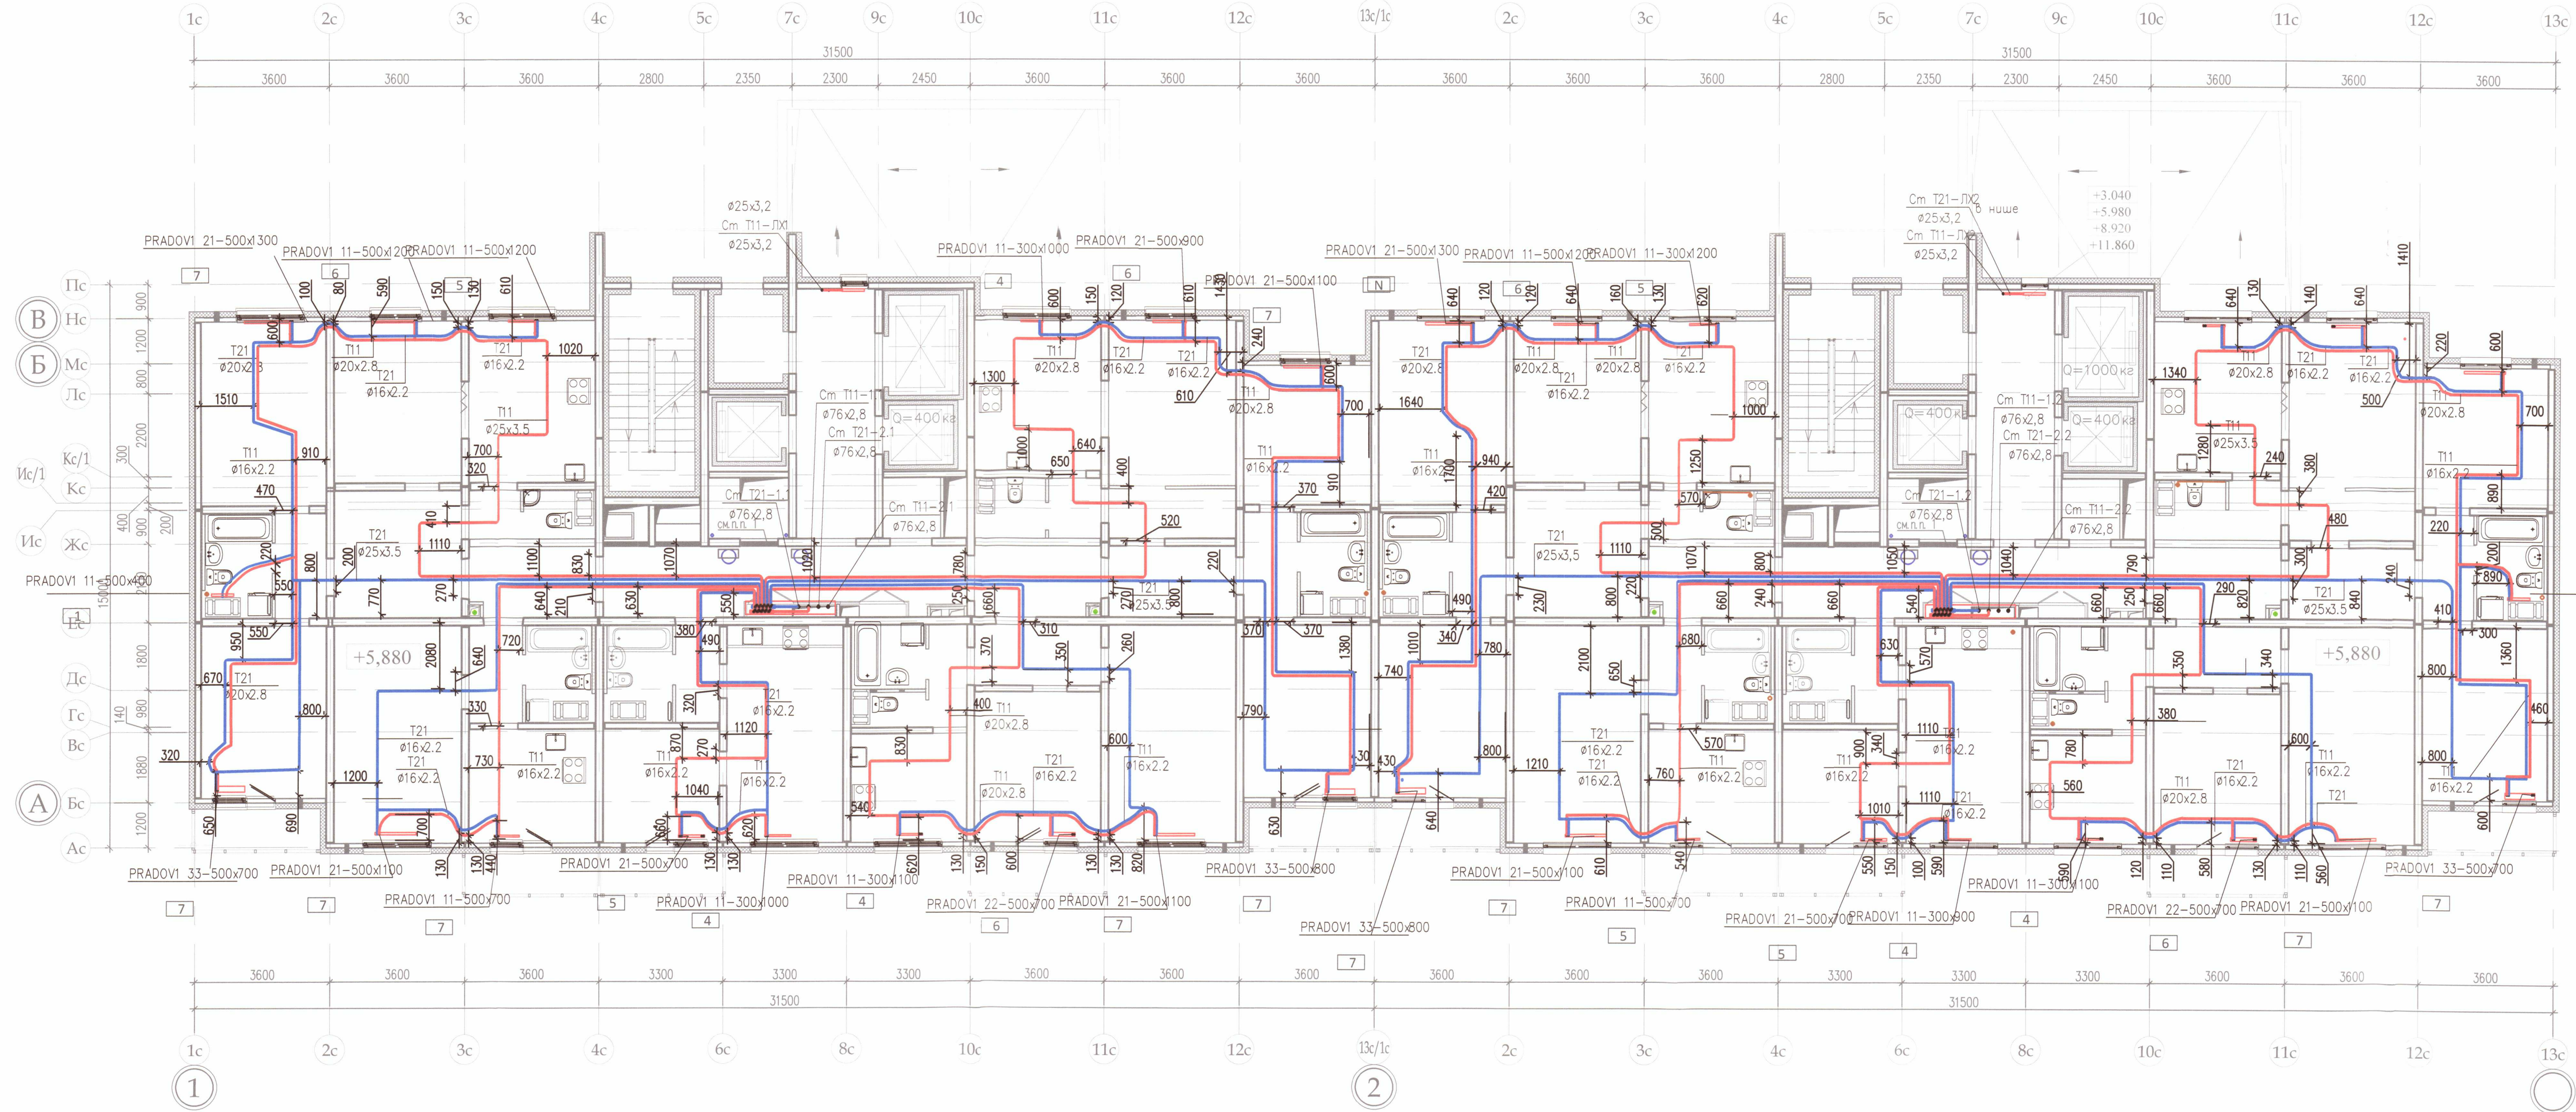

Условные обозначения:

Трубопроводы (прямой, обратный) системы отопления, проложенные в стяжке

Настройка терморегулирующего клапана прибора отопления

ООО «ДСК»
Данный чертёж является
исполнительным
Г.Л.ИНЖЕНЕР: [подпись] ЧЕЧЕНКО Д.Е.


- Примечание:
- Охранная зона +/- 200 мм от осей трубопроводов
 - Все размеры выполнены в мм
 - Работы выполнены согласно СП 73.13330.2012
 - Трубопроводы отопления смонтированы на отметке +5,880

Выполнено согласно ГОСТ 2.109-73

Исполнительная схема 4.2/3					
ООО «ЛСР. Недвижимость-Северо-Запад» г. Санкт-Петербург, Октябрьская набережная, участок 54, юго-восточнее дома 40, корпус 2, литера Г2)					
Изм.	Кол.уч.	Лист	№ док.	Подп.	Дата
Ген.директ	Порфеев	01.10.18			
Разраб.	Кадакина				
Пр.работ	Чухрай				
Многоквартирный дом со встроенно-пристроенными помещениями и пристроенным гаражом (автостоянкой), участок 4, корпус 2.				Стадия	Лист
Секция 6,7. План 3 этажа				ИД	ОВ/2
				21	
Копировал				ООО "ДСК" [логотип]	

секция 6

секция 7

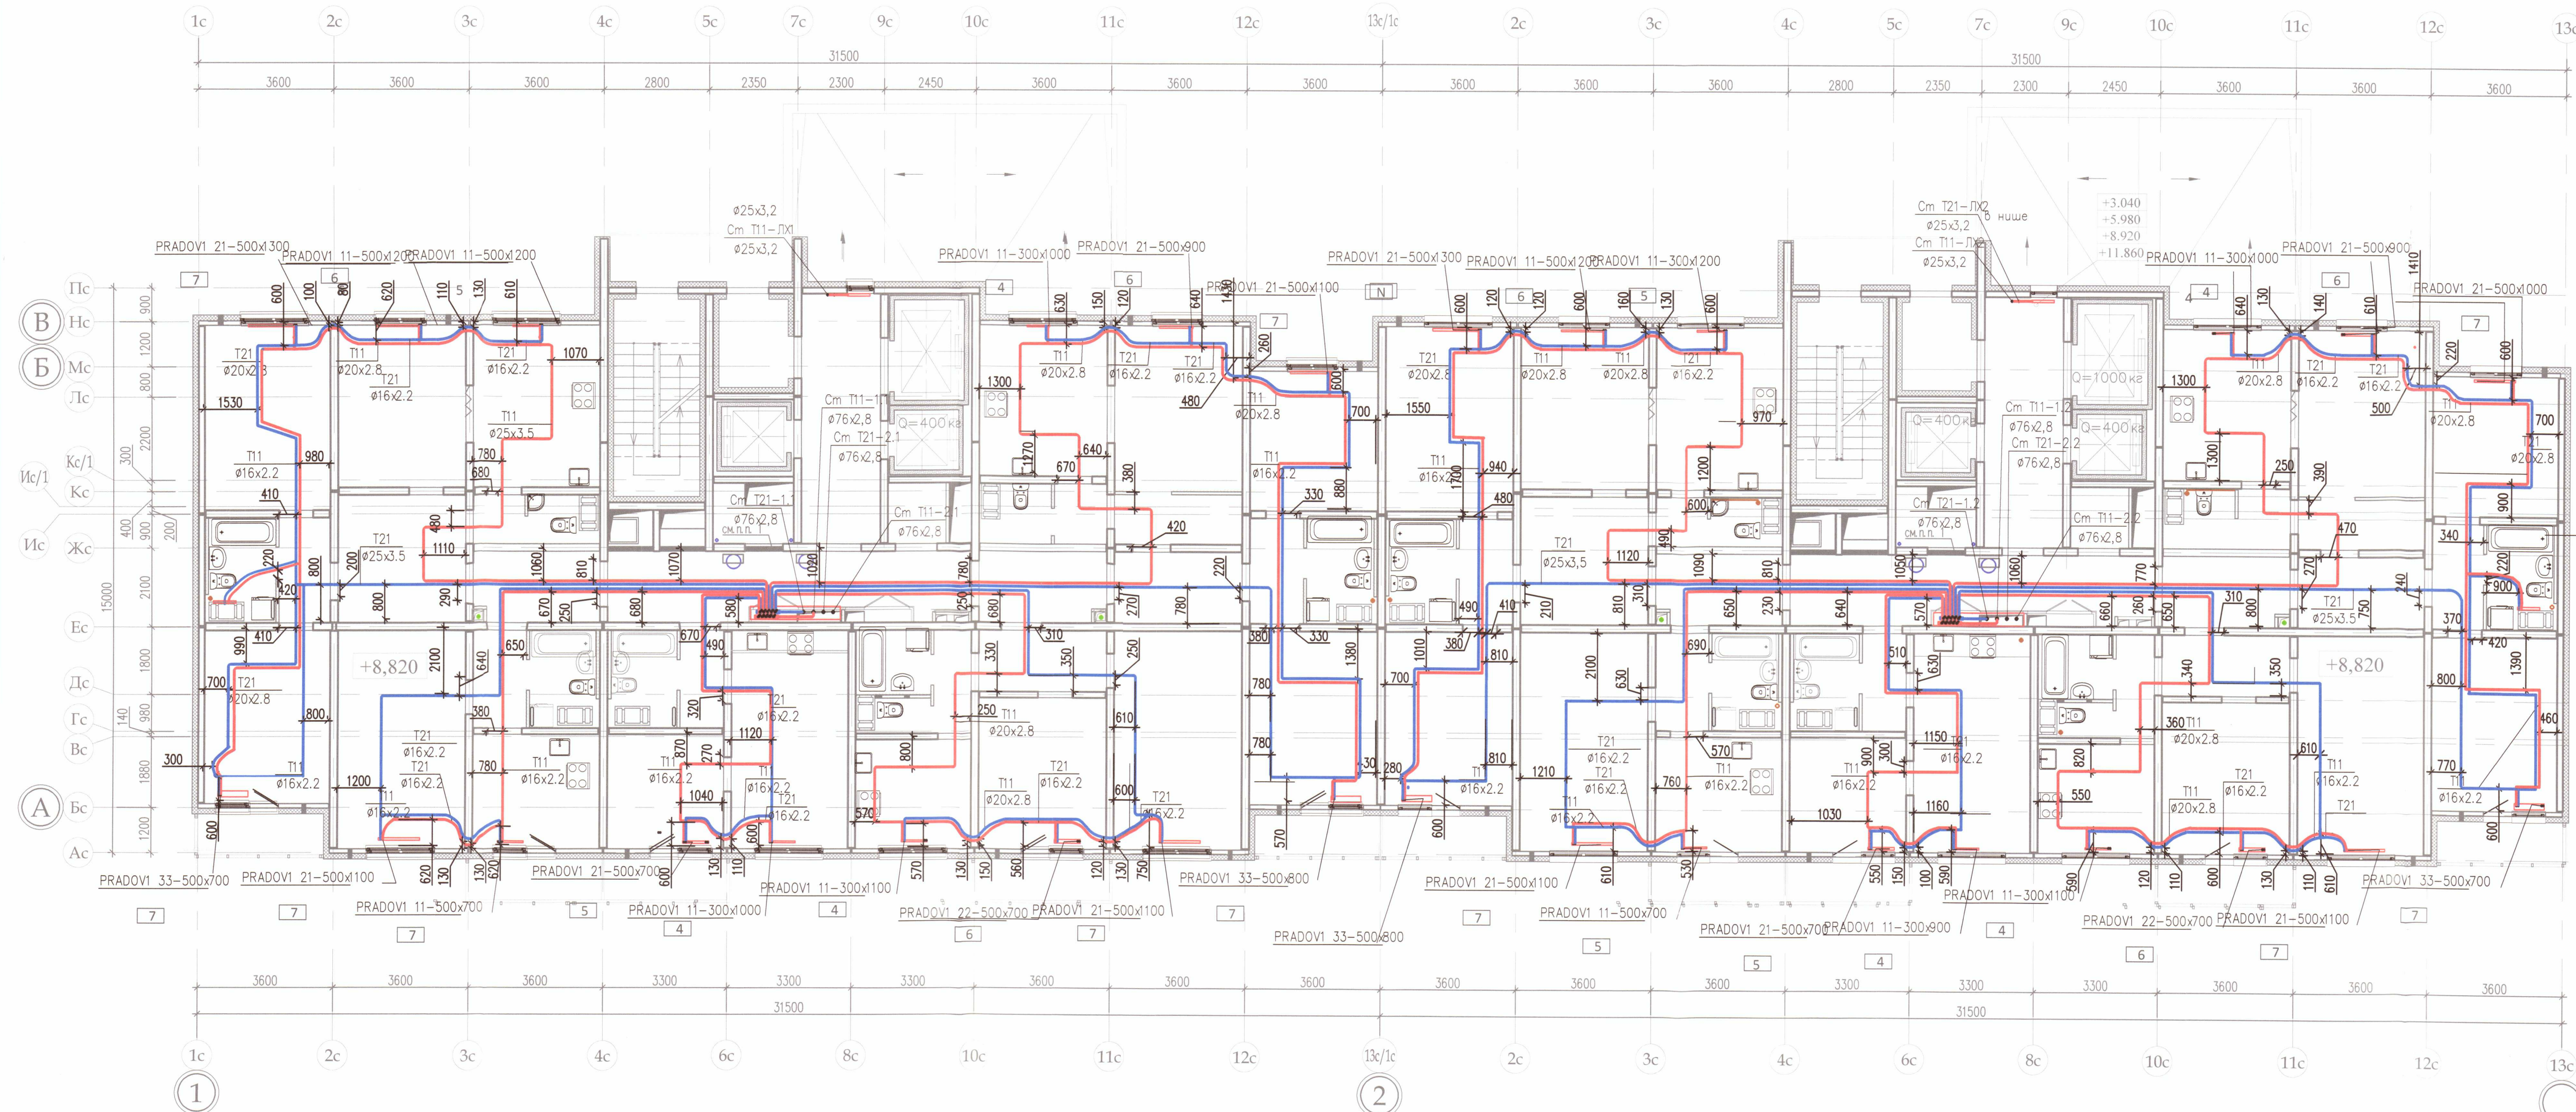

Условные обозначения:

- Трубопроводы (прямой, обратный) системы отопления, проложенные в стяжке
- Настройка терморегулирующего клапана прибора отопления

000 "ДСК"
Данный чертеж является
исполнительным
ГЛ.ИНЖЕНЕР: ЧУРЧЕНКО Д.Е.

Примечание:

- Охранная зона +/- 200 мм от осей трубопроводов
- Все размеры выполнены в мм
- Работы выполнены согласно СП 73.13330.2012
- Трубопроводы отопления смонтированы на отметке +8,820

Выполнено согласно ГОСТ 2.109-73


Исполнительная схема 4.2/4					
ООО «ЛСР. Недвижимость-Северо-Запад» г. Санкт-Петербург, Октябрьская набережная, участок 54, юго-восточное дома 40, корпус 2, литера Г2)					
Изм. Кол.уч. Лист № док. Подп. Дата	Многоквартирный дом со встроенно-пристроенными помещениями и пристроенным гаражом (автостоянкой), участок 4, корпус 2.				
Ген.директ. Порфеев					
Разраб. Кадакина					
Пр.работ Чухрай	Секция 6,7. План 4 этажа				
				Стадия ИД	Лист ОВ/3
				Листов 21	

Копировал

А2

секция 6

секция 7

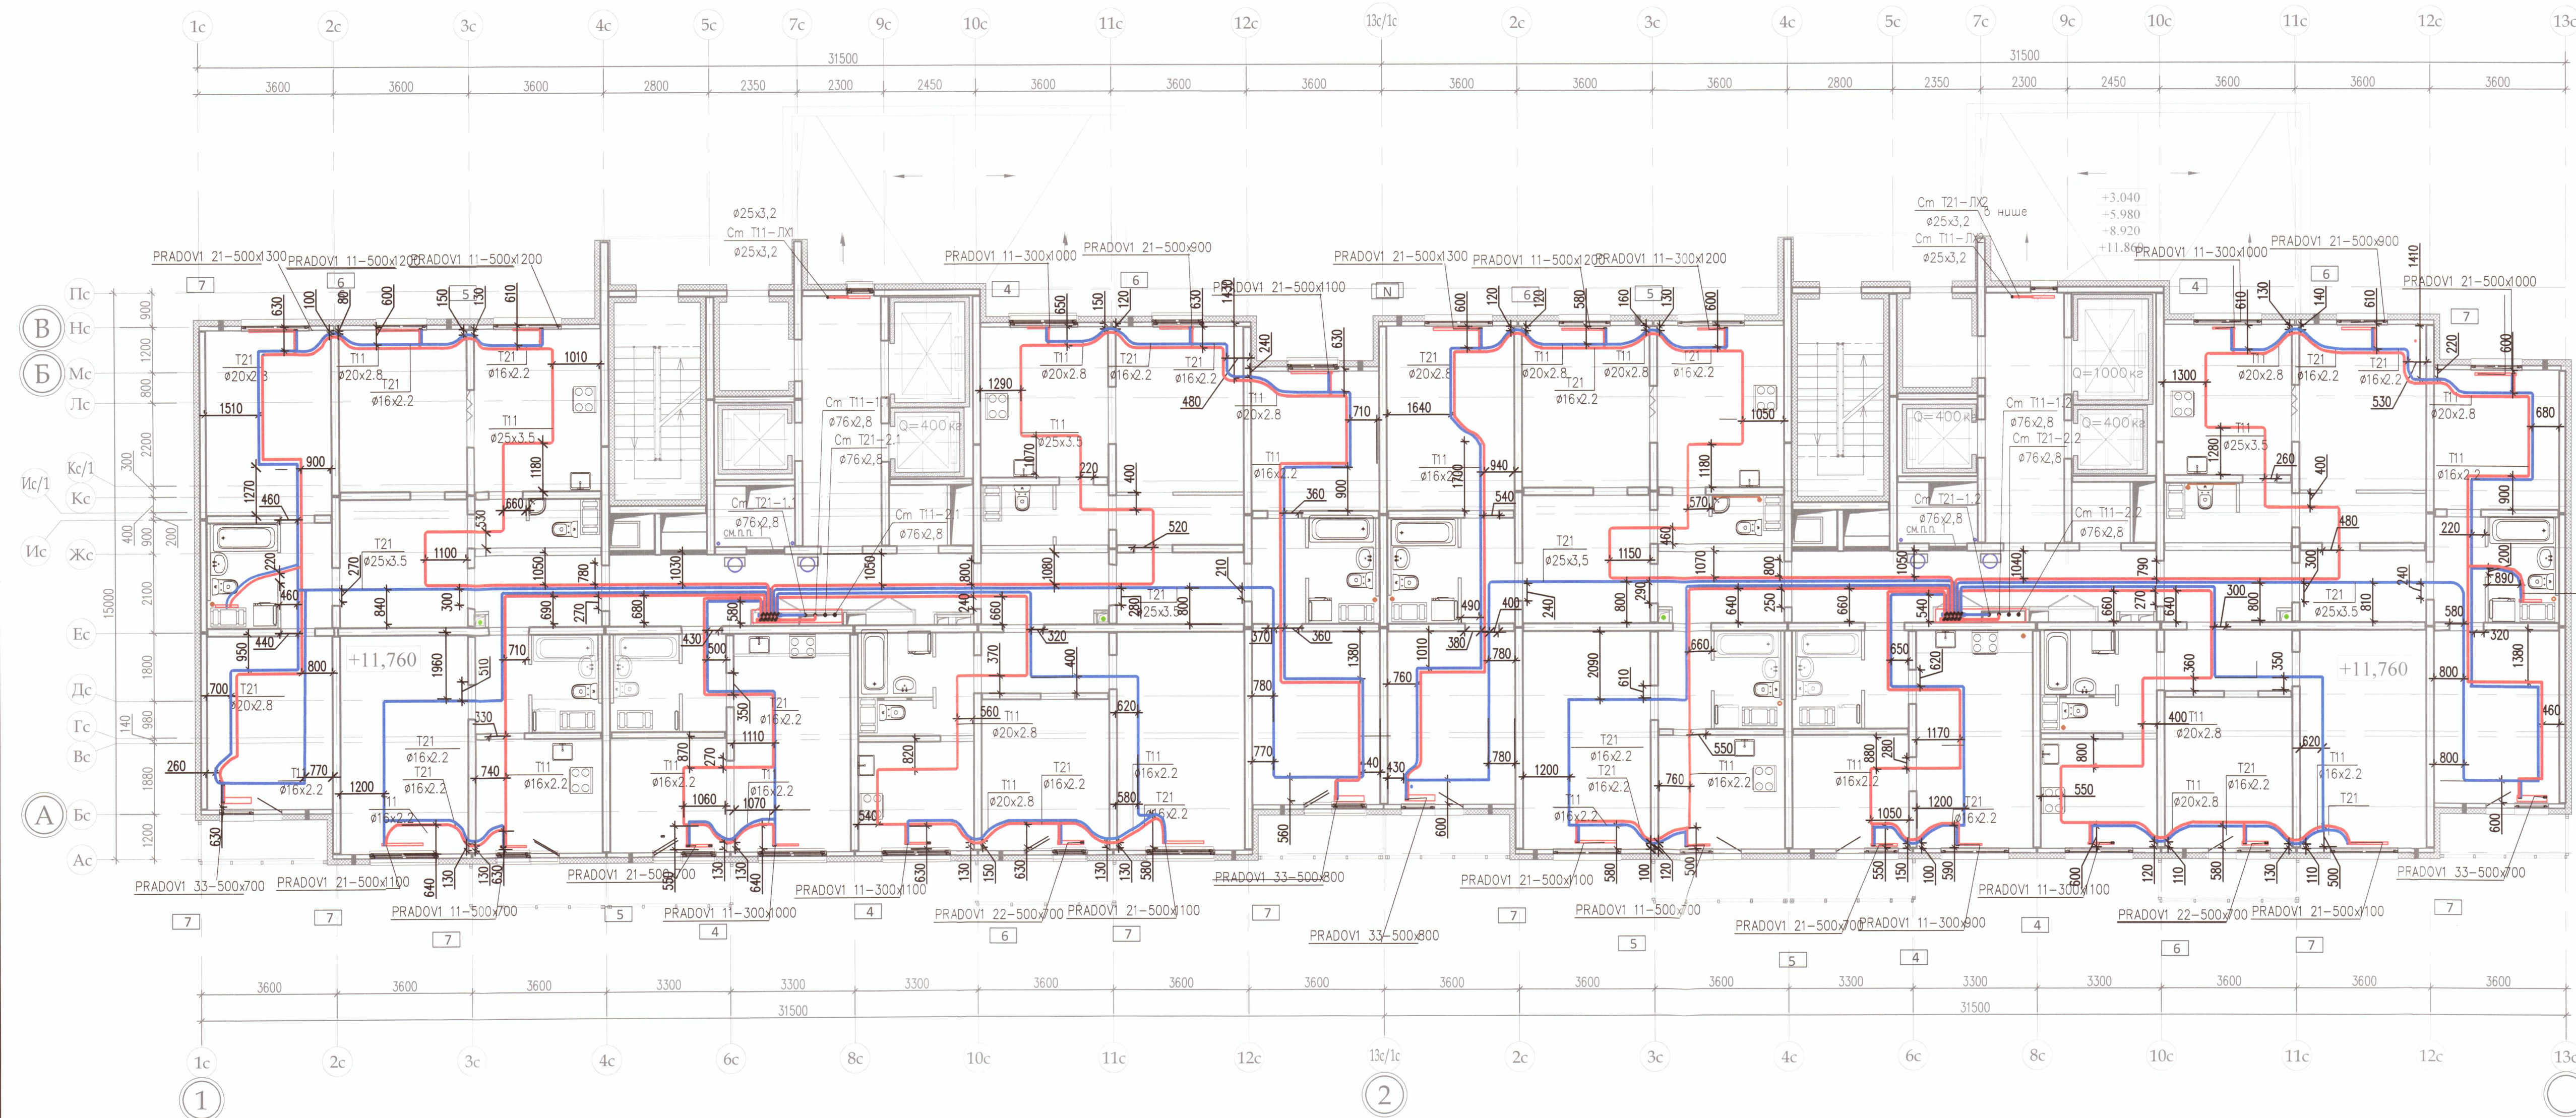

Условные обозначения:

- Трубопроводы (прямой, обратный) системы отопления, проложенные в стяжке
- Настройка терморегулирующего клапана прибора отопления

ООО «ДСК»
Данный чертеж
исполнен
ГЛ.ИНЖЕНЕР: ЗАРЧЕНКО Д.Е.

Примечание:


- Охранная зона +/- 200 мм от осей трубопроводов
- Все размеры выполнены в мм
- Работы выполнены согласно СП 73.13330.2012
- Трубопроводы отопления смонтированы на отметке +11,760

Выполнено согласно ГОСТ 2.109-73

Исполнительная схема 4.2/5					
ООО «ЛСР. Недвижимость-Северо-Запад» г. Санкт-Петербург, Октябрьская набережная, участок 54, юго-восточнее дома 40, корпус 2, литера Г2)					
Изм.	Кол.уч.	Лист	№ док.	Подп.	Дата
Ген.директ	Порфеев	1	1	1	01.10.18
Разраб.	Кадакина	1	1	1	01.10.18
Пр.работ	Чухрай	1	1	1	01.10.18
Многоквартирный дом со встроенно-пристроенными помещениями и пристроенным гаражом 18(автостоянкой), участок 4, корпус 2.				Стадия	Лист
Секция 6,7. План 5 этажа				ИД	ОВ/4
ООО «ДСК»				Листов	21
Копировал					

секция 6

секция 7

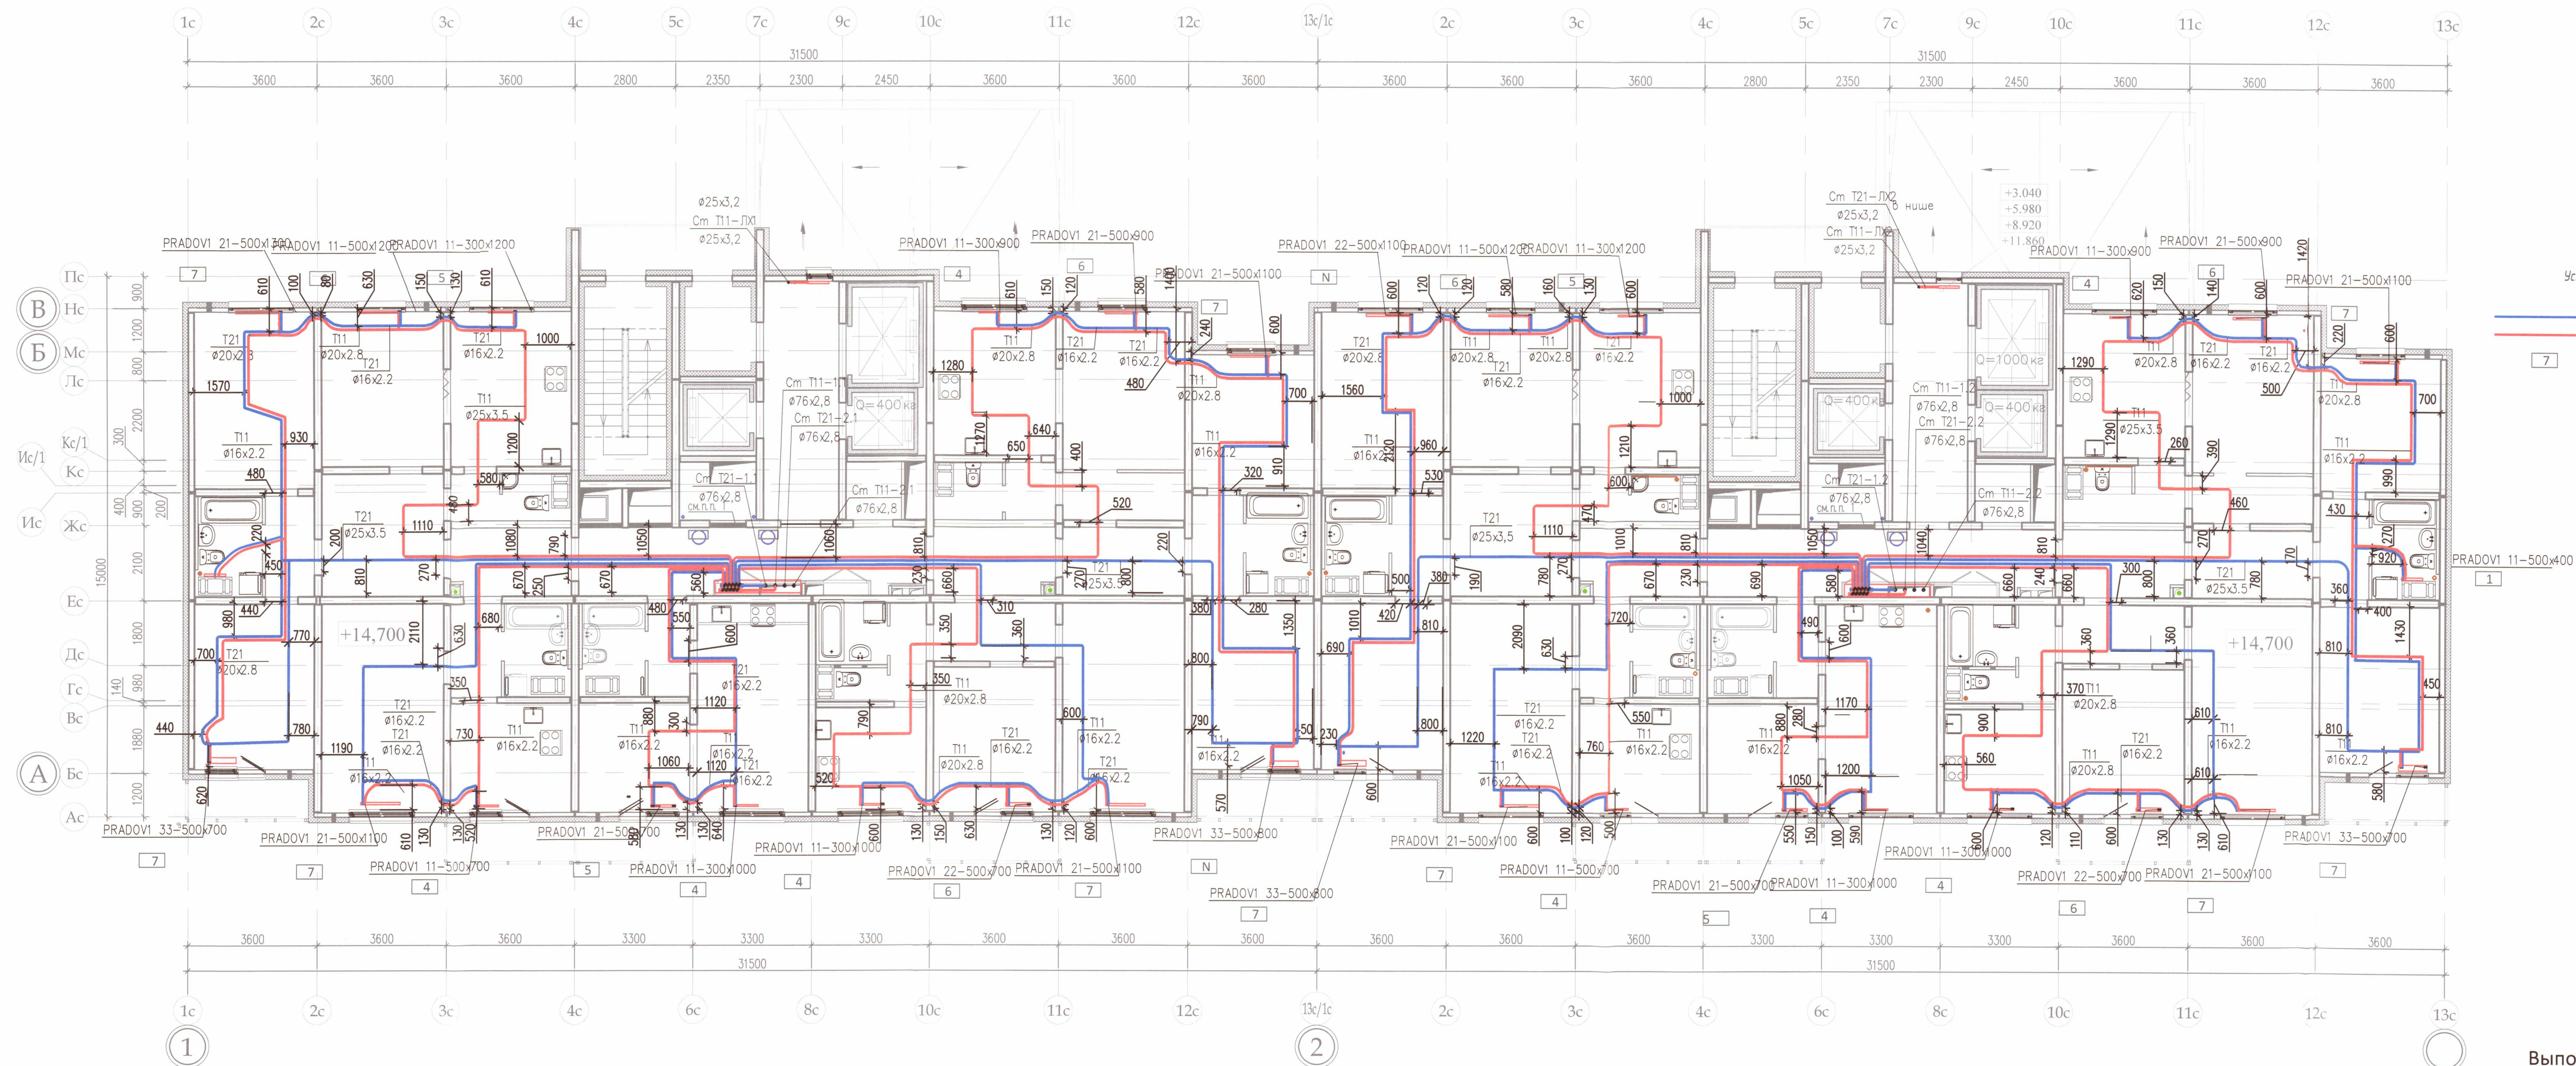

Условные обозначения:

- Трубопроводы (прямой, обратный) системы отопления, проложенные в стяжке
- Настройка терморегулирующего клапана прибора отопления

ООО «ДСК»
Данный чертеж является
исполнительным
Г.Л. Инженер: Харченко Д.Е.

Примечание:


- Охранная зона +/- 200 мм от осей трубопроводов
- Все размеры выполнены в мм
- Работы выполнены согласно СП 73.13330.2012
- Трубопроводы отопления смонтированы на отметке +14,700

Выполнено согласно ГОСТ 2.109-73

Исполнительная схема 4.2/6					
ООО «ЛСР. Недвижимость-Северо-Запад» г. Санкт-Петербург, Октябрьская набережная, участок 54, юго-восточнее дома 40, корпус 2, литера Г2)					
Изм.	Ил. уч.	Лист	№ док.	Подп.	Дата
Ген.директ	Порфеев	18	01.10.18	Рыж	01.10.18
Разраб.	Кадакина	18	01.10.18	Рыж	01.10.18
Пр.работ	Чухрай	18	01.10.18	Рыж	01.10.18
Многоквартирный дом со встроенно-пристроенными помещениями и пристроенным гаражом (автостоянкой), участок 4, корпус 2.				Стадия	Лист
Секция 6, 7. План 6 этажа				ИД	ОВ/5
Копировал				Листов	21

секция 6

секция 7

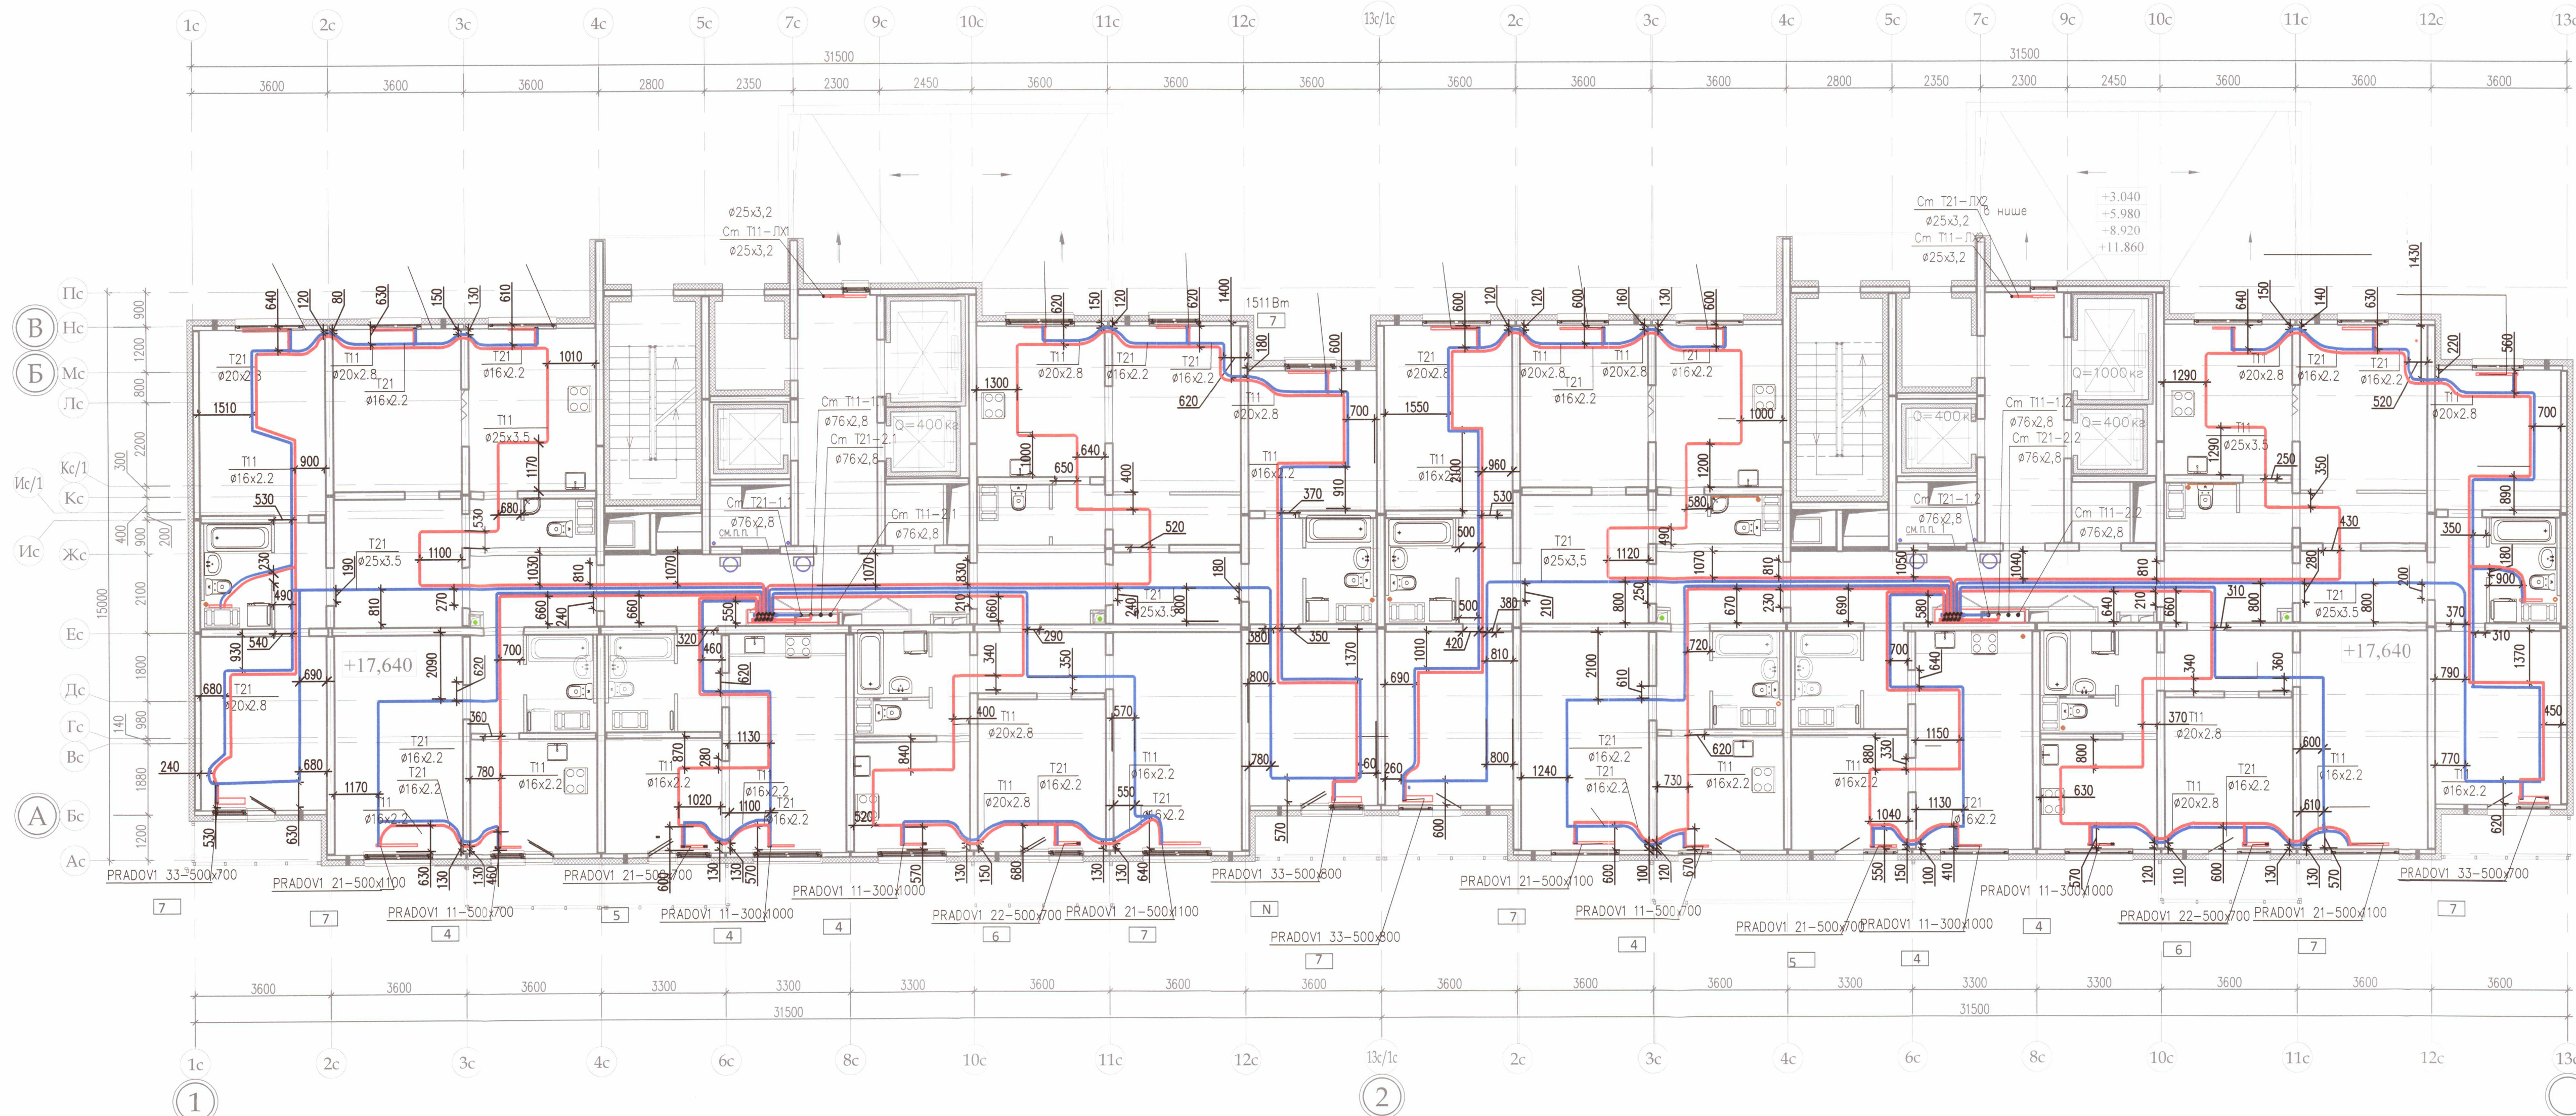

Примечание:


- Охранная зона +/- 200 мм от осей трубопроводов
- Все размеры выполнены в мм
- Работы выполнены согласно СП 73.13330.2012
- Трубопроводы отопления смонтированы на отметке +17,640

Выполнено согласно ГОСТ 2.109-73

Исполнительная схема 4.2/7					
ООО «ЛСР. Недвижимость-Северо-Запад» г. Санкт-Петербург, Октябрьская набережная, участок 54, юго-восточнее дома 40, корпус 2, литера Г2)					
Изм.	Кол.уч.	Лист	№ док.	Подп.	Дата
Ген.директ	Порфеев				
Разраб.	Кадакина				01.10.18
Пр.работ	Чухрай				
Многоквартирный дом со встроено-пристроенными помещениями и пристроенным гаражом (автостоянкой), участок 4, корпус 2.				Стадия	Лист
Секция 6,7. План 7 этажа				ИД	ОВ/6
Копировал					21

секция 6

секция 7

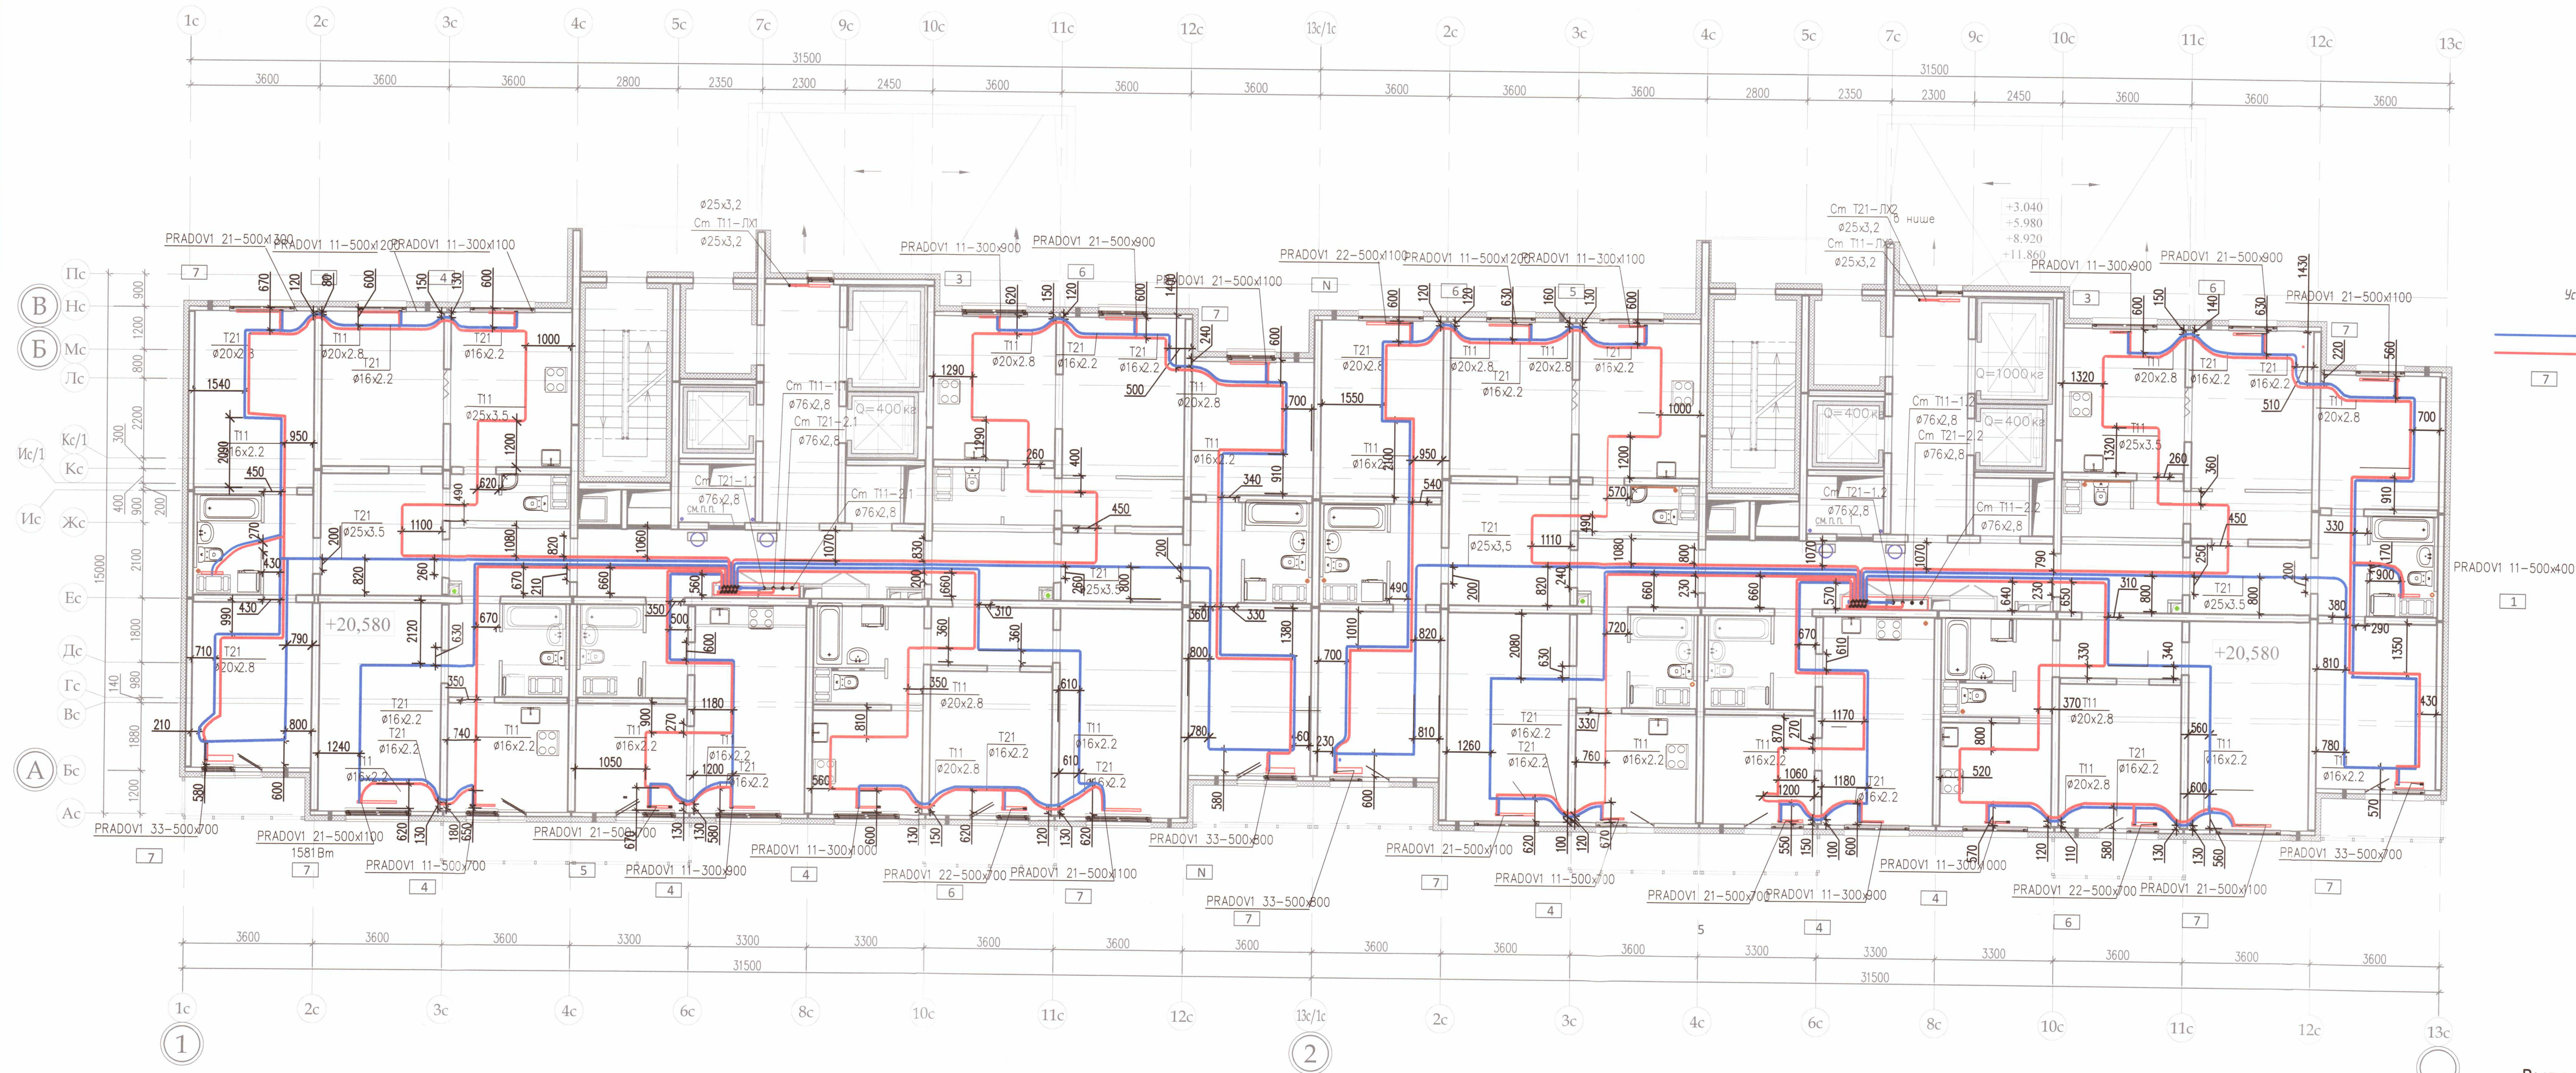

Условные обозначения:

Трубопроводы (прямой, обратный) системы отопления, проложенные в стяжке
 Настройка терморегулирующего клапана прибора отопления

ООО «ДСК»
 Главный чертёж выполняется
 исполнителем
 Л. инженер: Хитченко Д.Е.

Примечание:


- Охранная зона +/- 200 мм от осей трубопроводов
- Все размеры выполнены в мм
- Работы выполнены согласно СП 73.13330.2012
- Трубопроводы отопления смонтированы на отметке +20,580

Выполнено согласно ГОСТ 2.109-73

Исполнительная схема 4.2/8					
ООО «ЛСР. Недвижимость-Северо-Запад» г. Санкт-Петербург, Октябрьская набережная, участок 54, юго-восточнее дома 40, корпус 2, литера Г2)					
Изм.	Кол. у.	Лист	№ док.	Подп.	Дата
Ген. директ.	Порфеев	18	01.10	18	18
Разраб.	Кадакина	18	01.10	18	18
Пр. работ	Чухрай	18	01.10	18	18
Многоквартирный дом со встроенно-пристроенными помещениями и пристроенным гаражом (автостоянкой), участок 4, корпус 2.				Стадия	Лист
Секция 6, 7. План 8 этажа				ИД	Листов
ООО «ДСК»				ОВ/7	21
Копировал				A2	

секция 6

секция 7

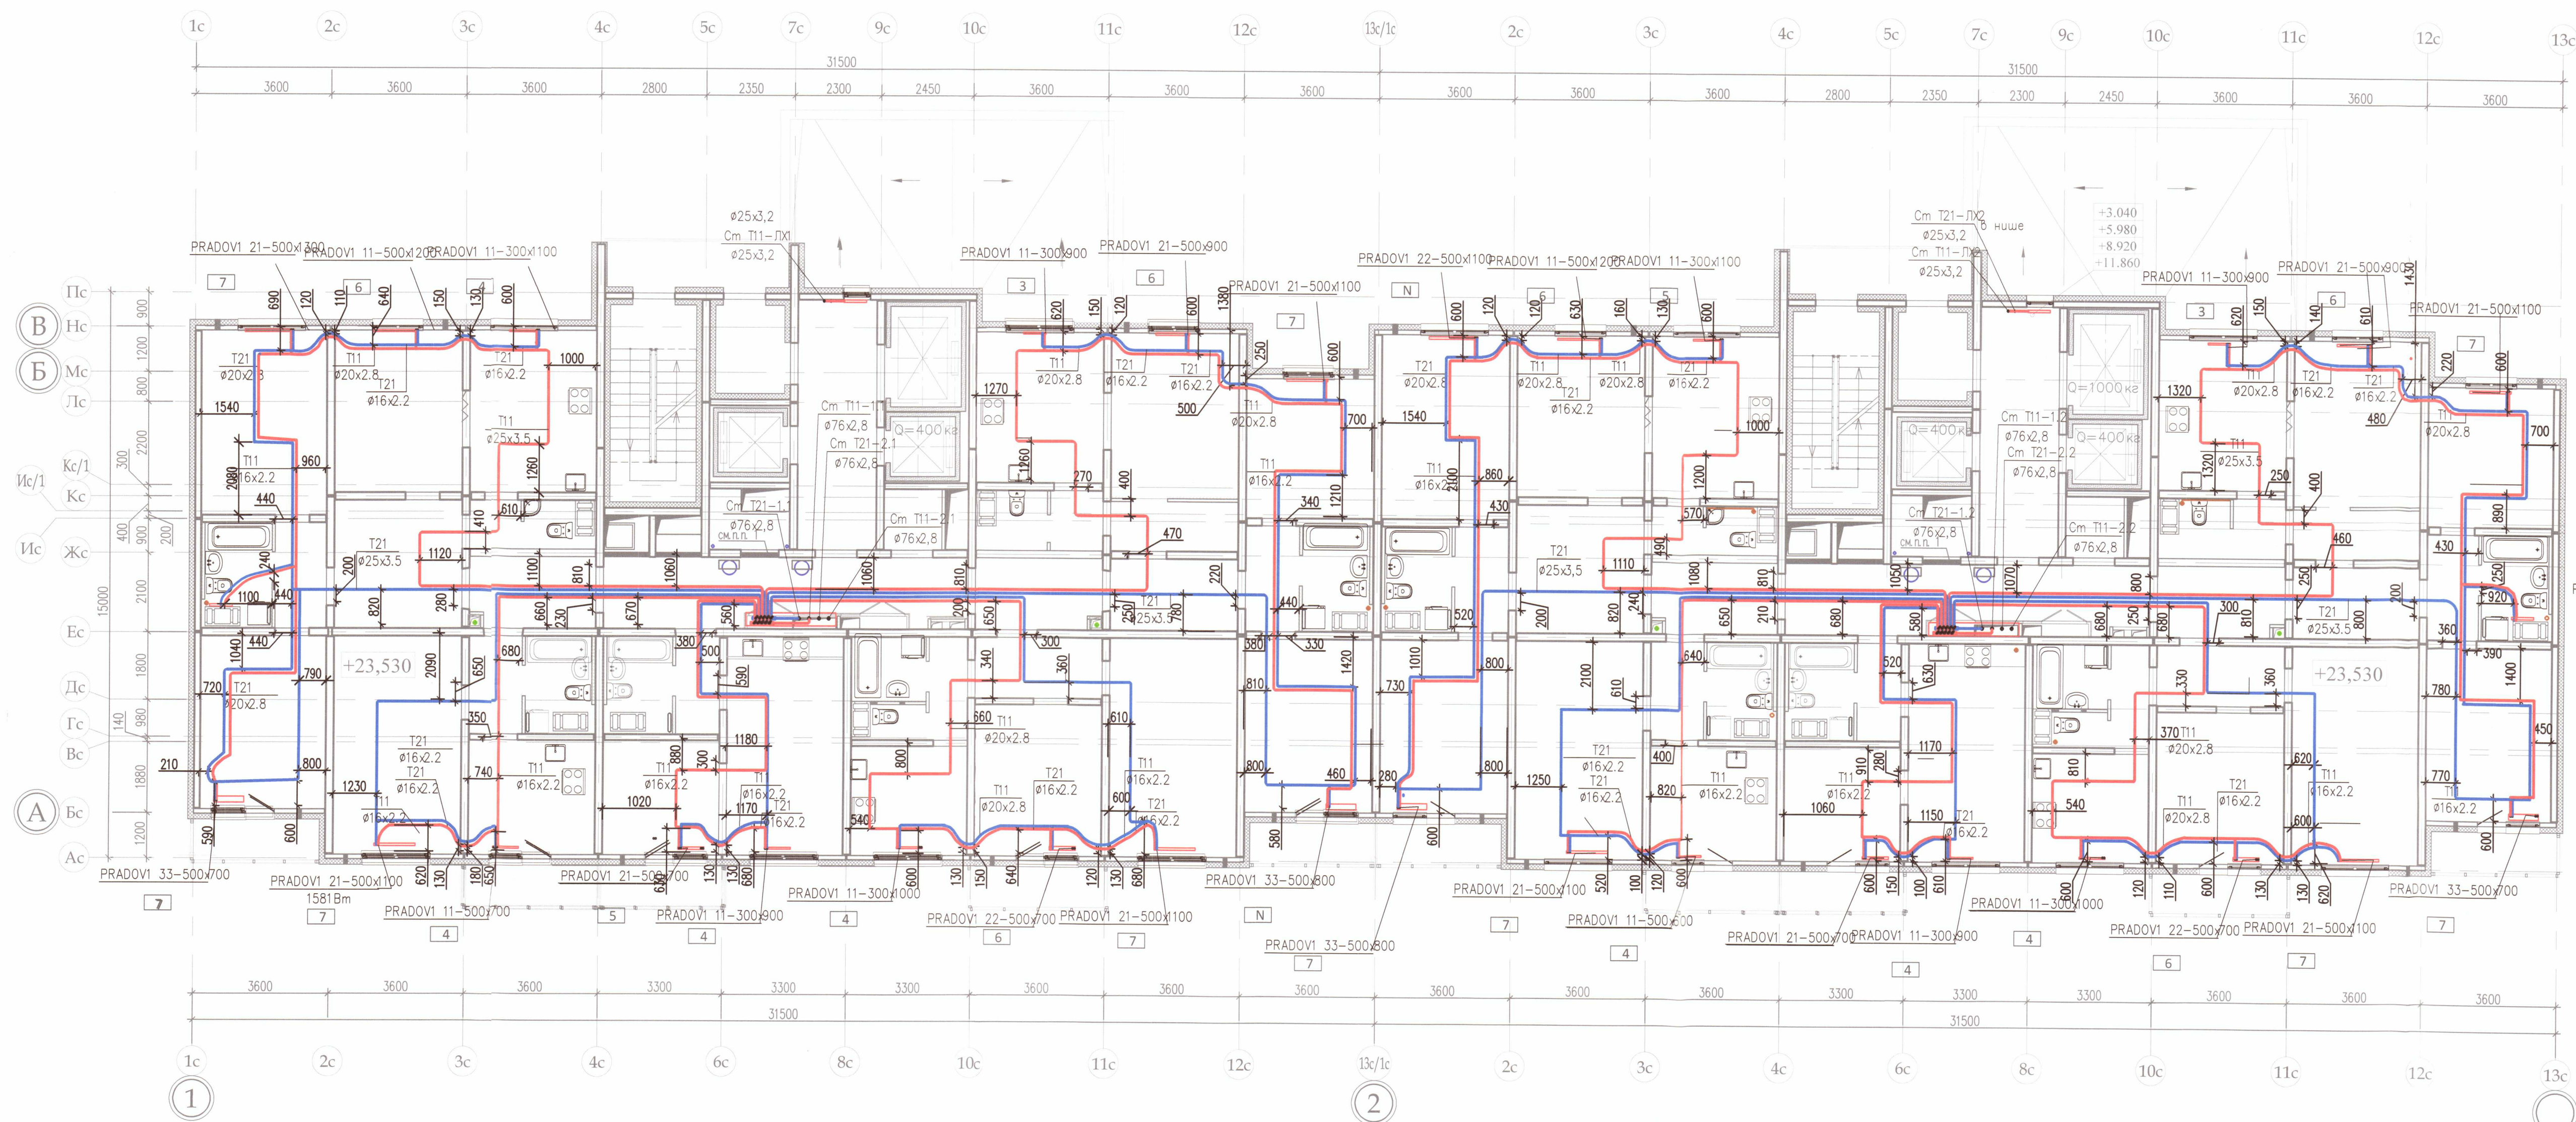

Условные обозначения:

Трубопроводы (прямой, обратный) системы отопления, проложенные в стяжке

Настройка терморегулирующего клапана прибора отопления

ООО «ДСК»
Данный чертёж является
исполнительным
Г.Л.ИНЖЕНЕР: АРЧЕНКО Д.Е.

Примечание:

- Охранная зона +/- 200 мм от осей трубопроводов
- Все размеры выполнены в мм
- Работы выполнены согласно СП 73.13330.2012
- Трубопроводы отопления смонтированы на отметке +23,530


Выполнено согласно ГОСТ 2.109-73

Исполнительная схема 4.2/9					
ООО «ЛСР. Недвижимость-Северо-Запад» г. Санкт-Петербург, Октябрьская набережная, участок 54, юго-восточнее дома 40, корпус 2, литера Г2)					
Изм.	Юл.ч.	Лист	№ док.	Подп.	Дата
Ген.директ	Порфеев	2077			
Разраб.	Кадакина	01.10.18			
Пр.работ	Чухрай				
Многоквартирный дом со встроенно-пристроенными помещениями и пристроенным гаражом (автостоянкой), участок 4, корпус 2.				Стадия	Лист
Секция 6, 7. План 9 этажа				ИД	ОВ/8
				Листов	21

Копировал

секция 6

секция 7

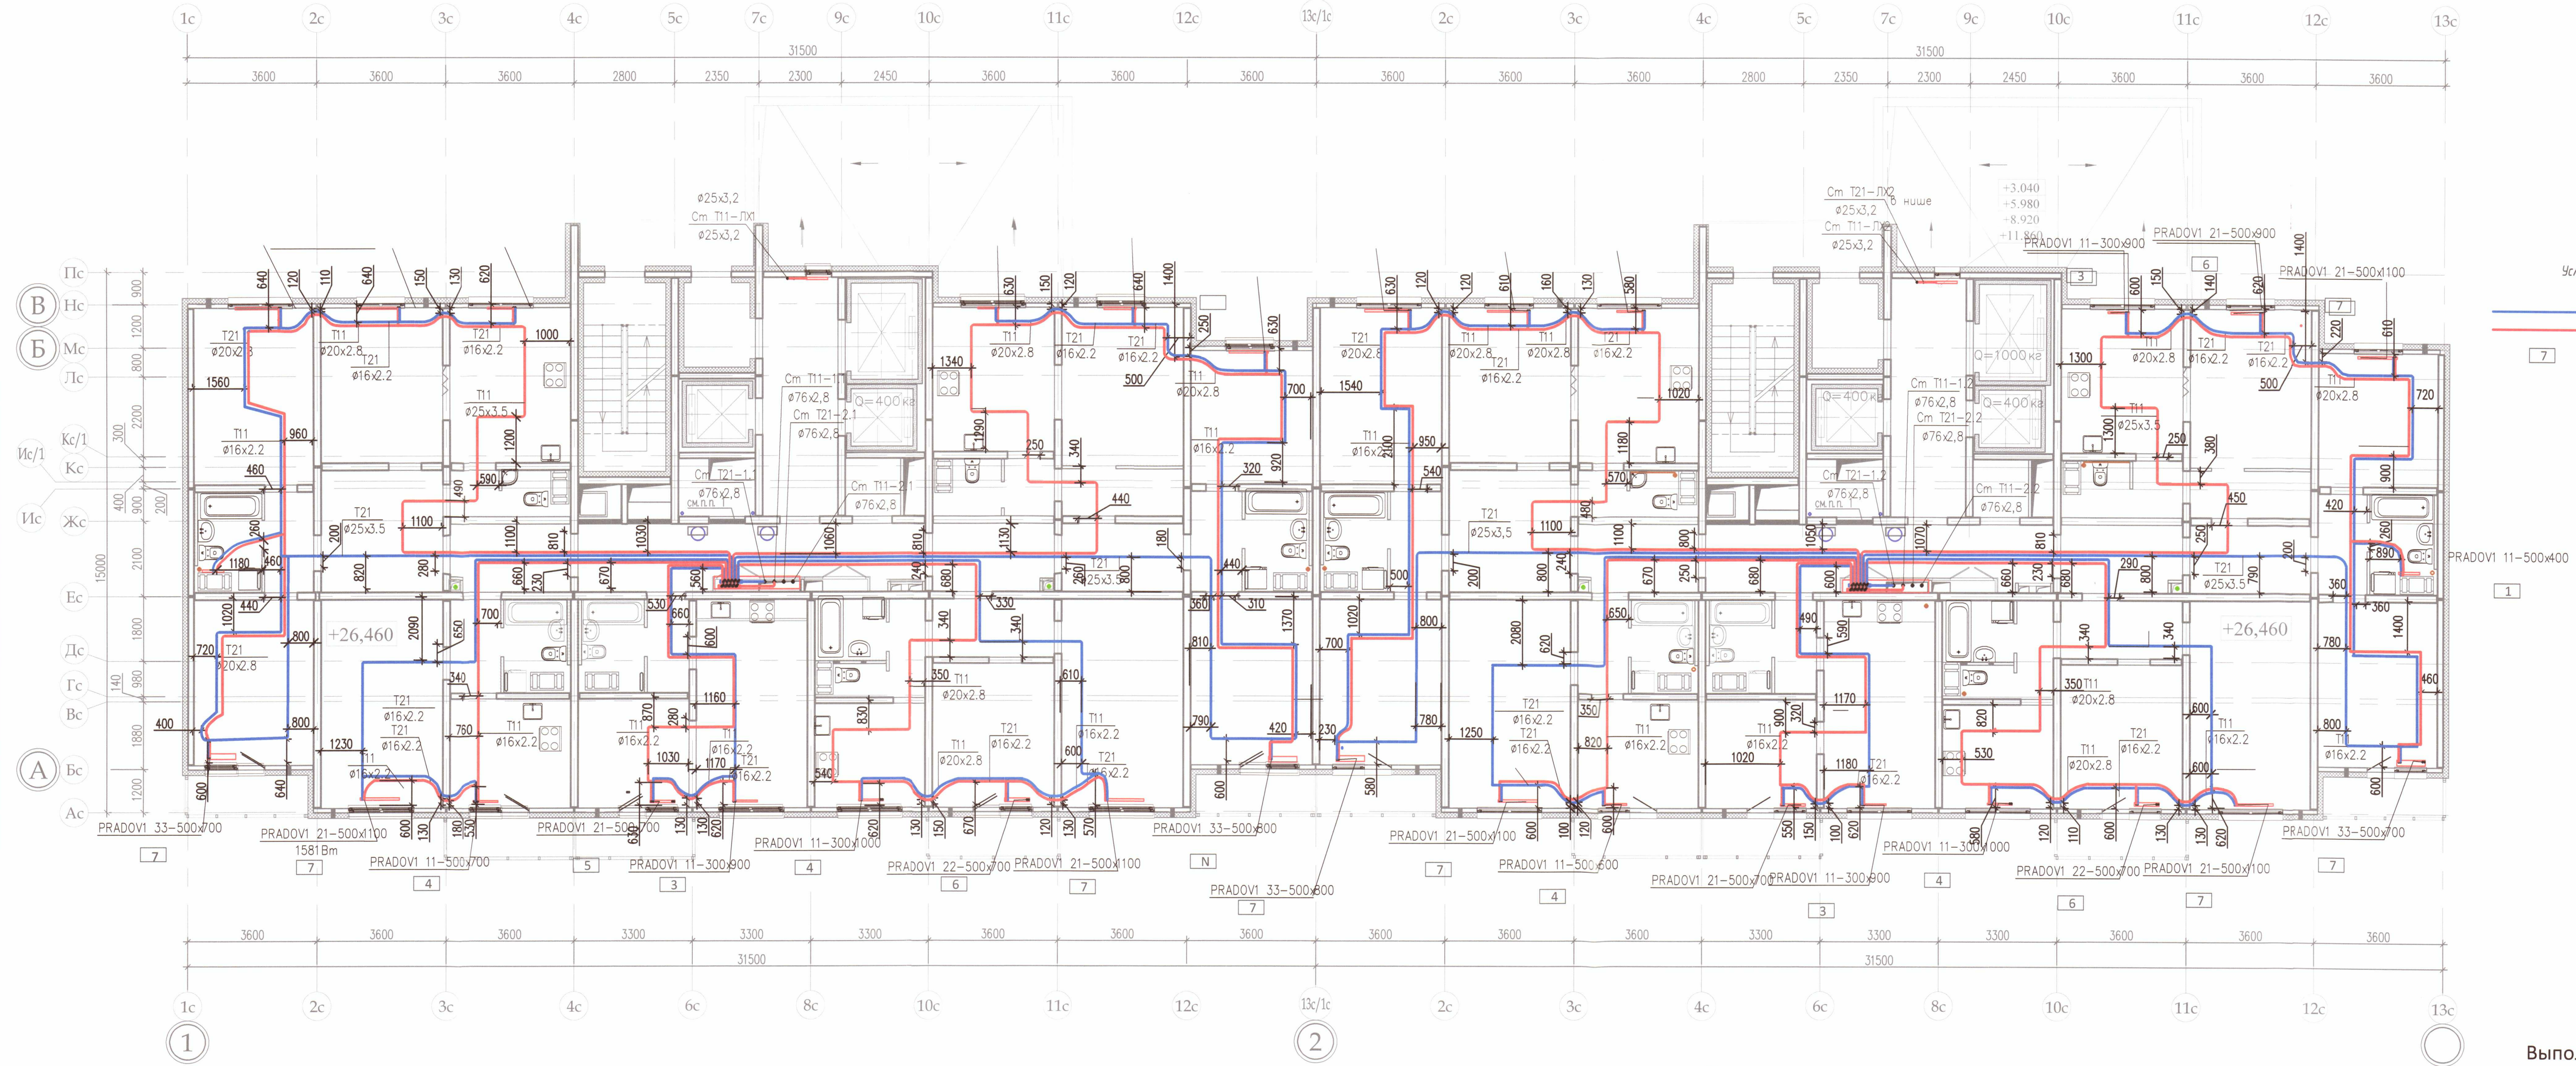

Условные обозначения:

- Трубопроводы (прямой, обратный) системы отопления, проложенные в стяжке
- Настройка терморегулирующего клапана прибора отопления

ООО «ДСУ»
ДАННЫЕ ЧЕРТЕЖИ
ИСПОЛНИТЕЛЬНЫ
ГЛ. ИНЖЕНЕР *ЧУХРАЙ* Д.Е.

Примечание:

- Охранная зона +/- 200 мм от осей трубопроводов
- Все размеры выполнены в мм
- Работы выполнены согласно СП 73.13330.2012
- Трубопроводы отопления смонтированы на отметке +26,460


Выполнено согласно ГОСТ 2.109-73

Исполнительная схема 4.2/10					
ООО «ЛСР. Недвижимость-Северо-Запад» г. Санкт-Петербург, Октябрьская набережная, участок 54, юго-восточное дома 40, корпус 2, литера Г2)					
Изм.	Кол.уч.	Лист	№ док.	Подп.	Дата
Ген.директ.	Порфеев	10	10	10	10
Разраб.	Кадакина	01.10.18	18	18	18
Пр.работ	Чухрай				
Многоквартирный дом со встроенно-пристроенными помещениями и пристроенным гаражом (автостоянкой), участок 4, корпус 2.				Стадия	Лист
Секция 6,7. План 10 этажа				ИД	ОВ/9
000"ДСК"				Листов	21

Копировал

секция 6

секция 7

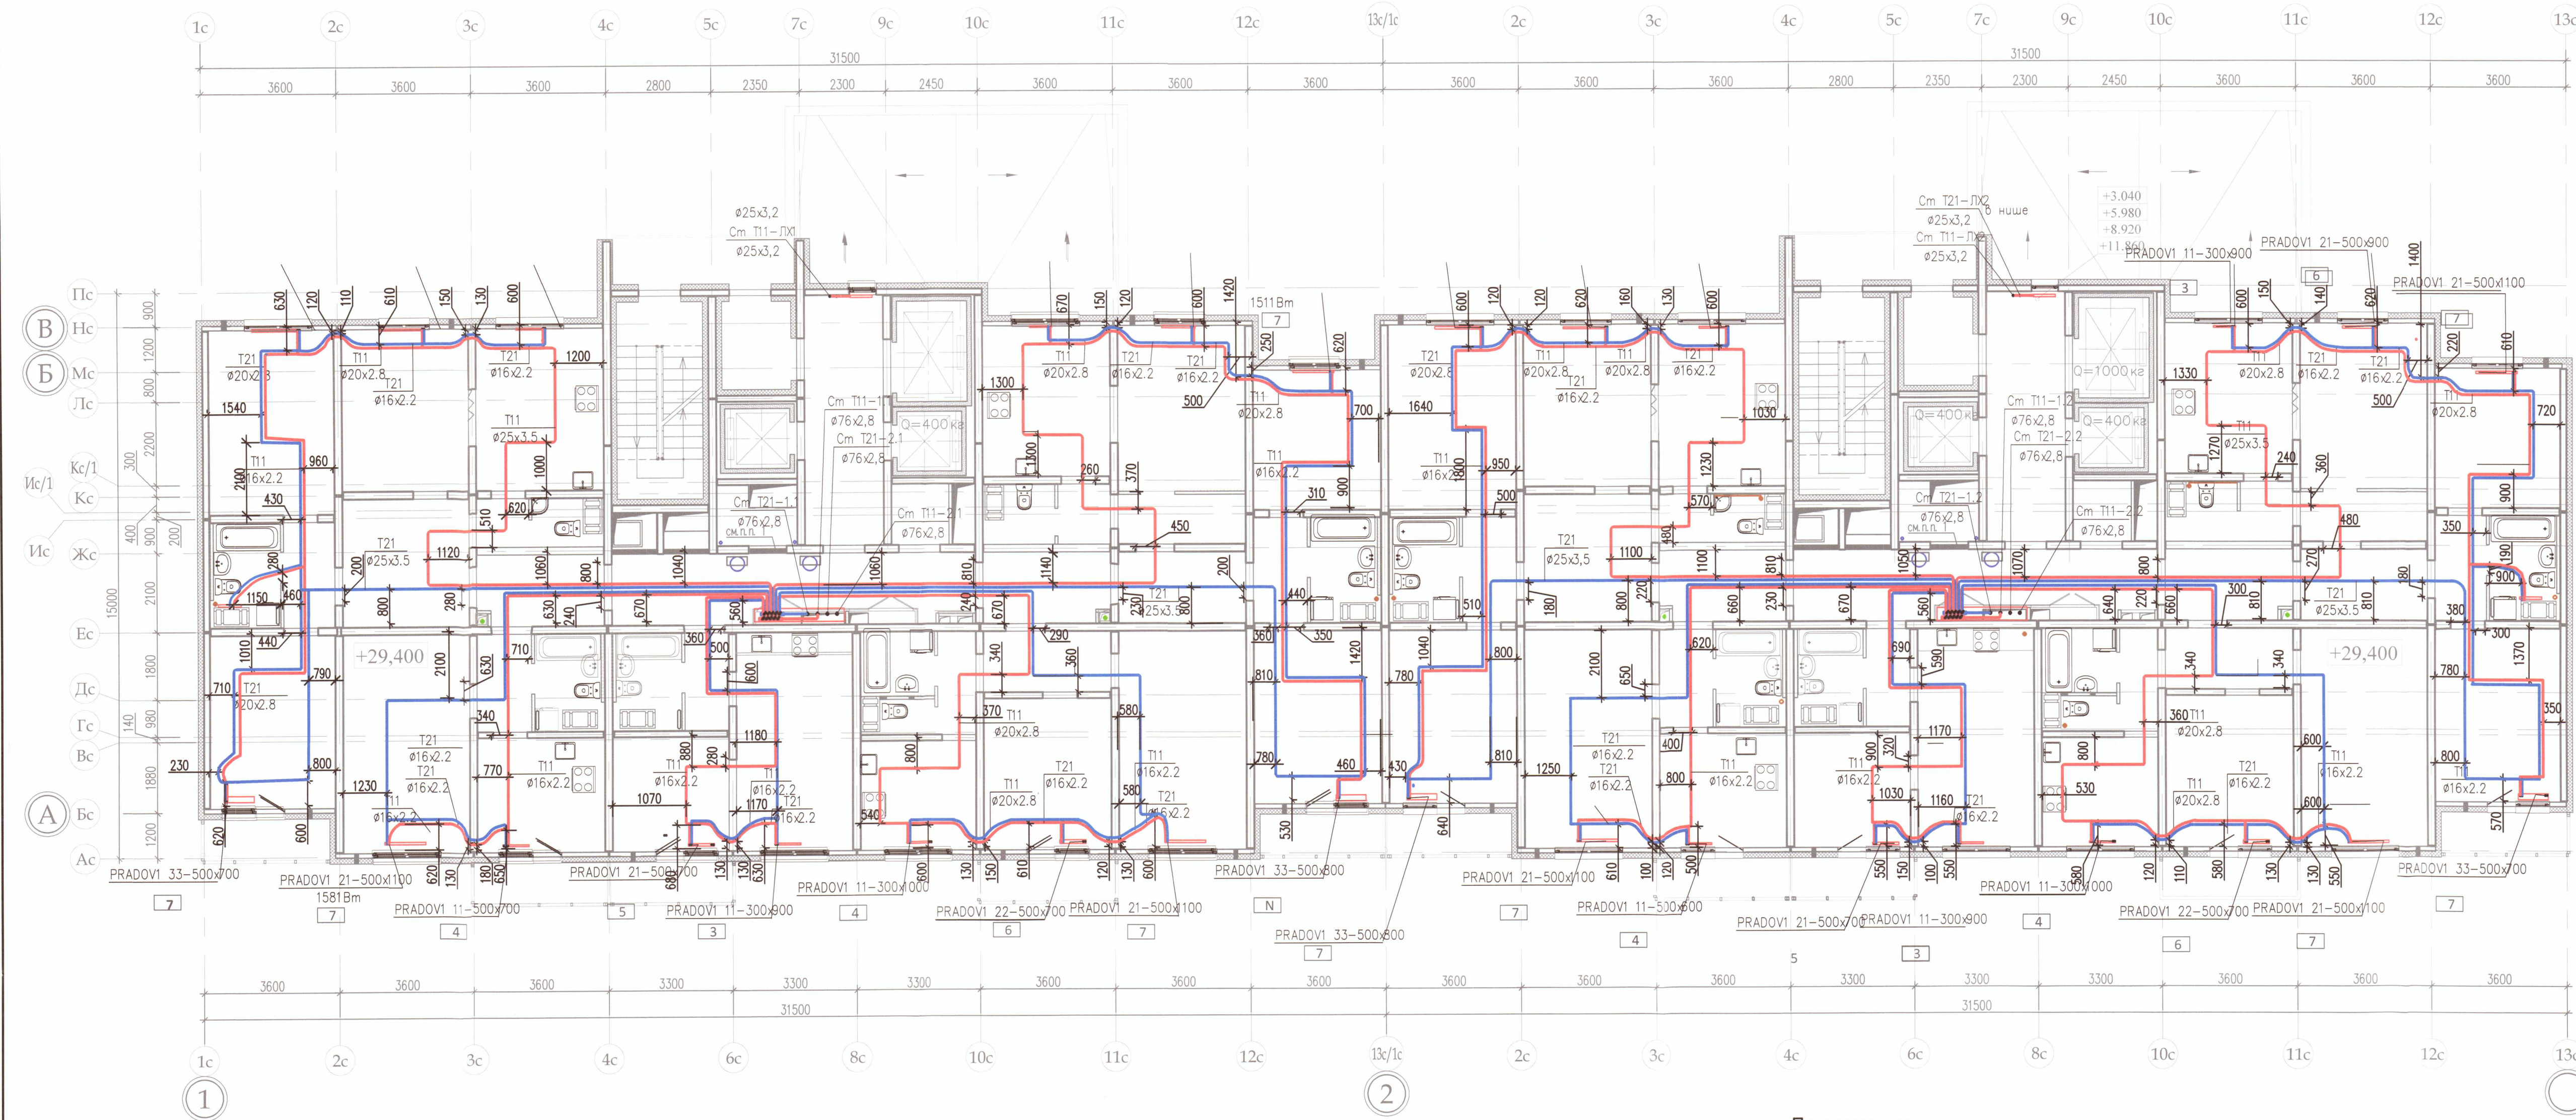

Условные обозначения:

Трубопроводы (прямой, обратный) системы отопления, проложенные в стяжке

Настройка терморегулирующего клапана прибора отопления

ООО «ДСК»
Данный чертеж разработан и
исполнен:
г.л. инженер: Харченко Л. Е.

- Примечание:
- Охранная зона +/- 200 мм от осей трубопроводов
 - Все размеры выполнены в мм
 - Работы выполнены согласно СП 73.13330.2012
 - Трубопроводы отопления смонтированы на отметке +29,400

Выполнено согласно ГОСТ 2.109-73

						Исполнительная схема 4.2/11			
						ООО «ЛСР. Недвижимость-Северо-Запад» г. Санкт-Петербург, Октябрьская набережная, участок 54, юго-восточнее дома 40, корпус 2, литера Г2)			
Изм.	Кол.уч.	Лист	№ док.	Подп.	Дата	Многоквартирный дом со встроено-пристроенными помещениями и пристроенным гаражом (автостоянкой), участок 4, корпус 2.			
Ген.директ		Порфеев							
Разраб.		Кадакина			01.10.18				
Пр.работ		Чухрай							
						Секция 6,7. План 11 этажа			
						ООО «ДСК»			
						Копировал			