


секция 6

секция 7

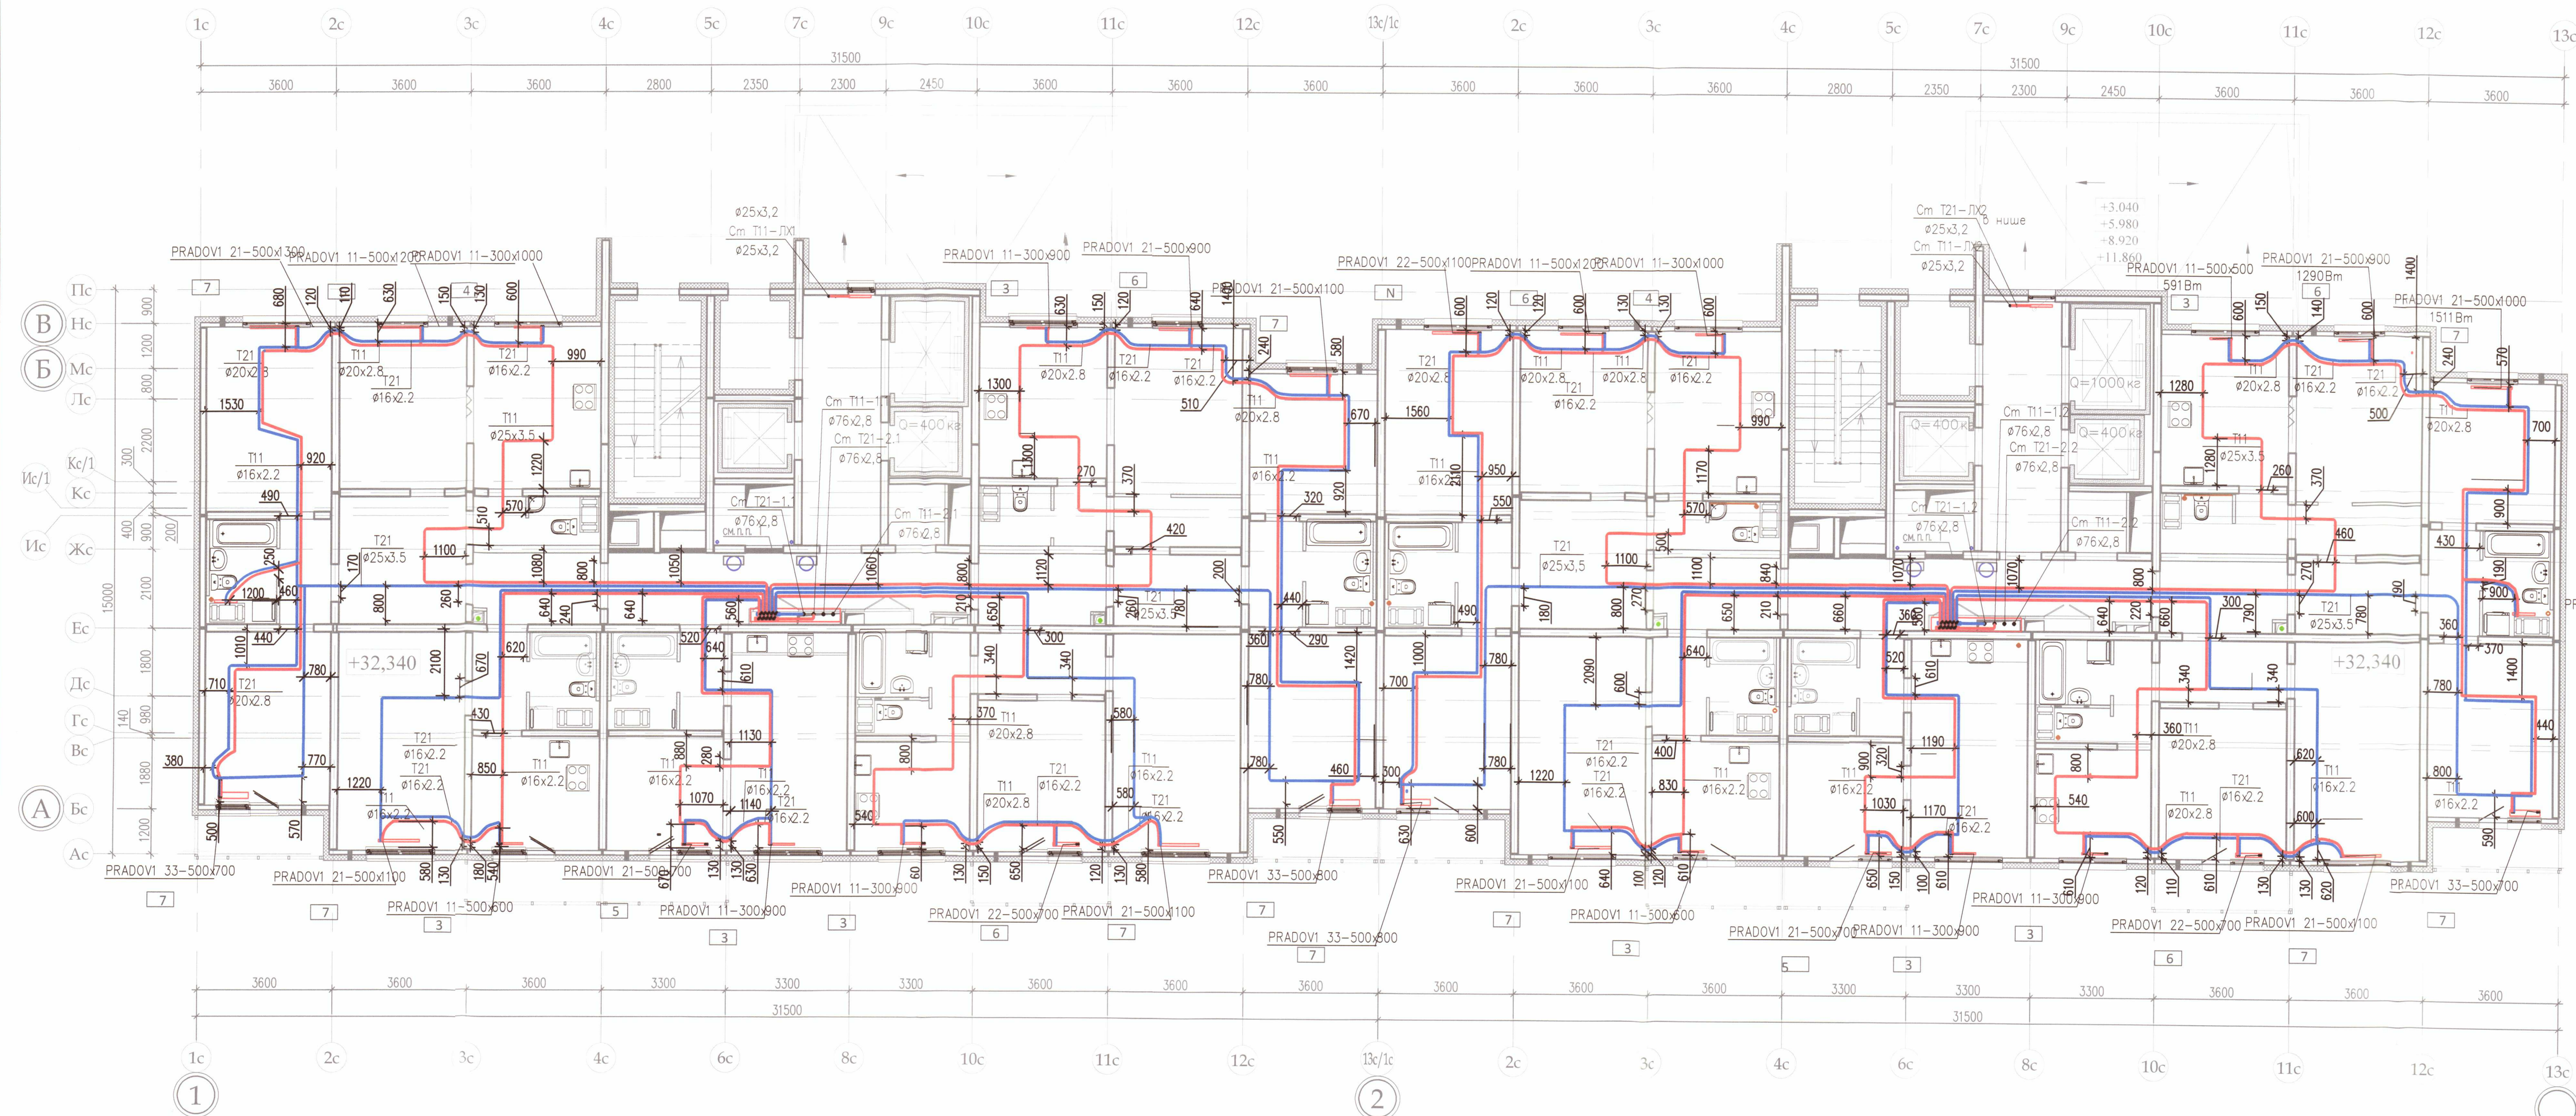

Условные обозначения:

— Трубопроводы (прямой, обратный) системы отопления, проложенные в стяжке

— Настройка терморегулирующего клапана прибора отопления

ООО «ДСК»
ДАННЫЕ ЧЕГ
ИСПОЛНИЛИ
Г.Л.ИНЖЕНЕР
21.10.2018

Примечание:


1. Охранная зона +/- 200 мм от осей трубопроводов
2. Все размеры выполнены в мм
3. Работы выполнены согласно СП 73.13330.2012
4. Трубопроводы отопления смонтированы на отметке +32,340

Выполнено согласно ГОСТ 2.109-73

						Исполнительная схема 4.2/12			
						ООО «ЛСР. Недвижимость-Северо-Запад» г. Санкт-Петербург, Октябрьская набережная, участок 54, юго-восточнее дома 40, корпус 2, литера Г2)			
Изм.	Кол. уч.	Лист	№ док.	Подп.	Дата	Многоквартирный дом со встроено-пристроенными помещениями и пристроенным гаражом 18 (автостоянкой), участок 4, корпус 2.	Стадия	Лист	Листов
Ген.директ		Порфеев					ИД	ОВ/11	21
Разраб.		Кадакина			01.10.18				
Пр.работ		Чухрай				Секция 6,7. План 12 этажа	ООО «ДСК»		

Копировал

А2

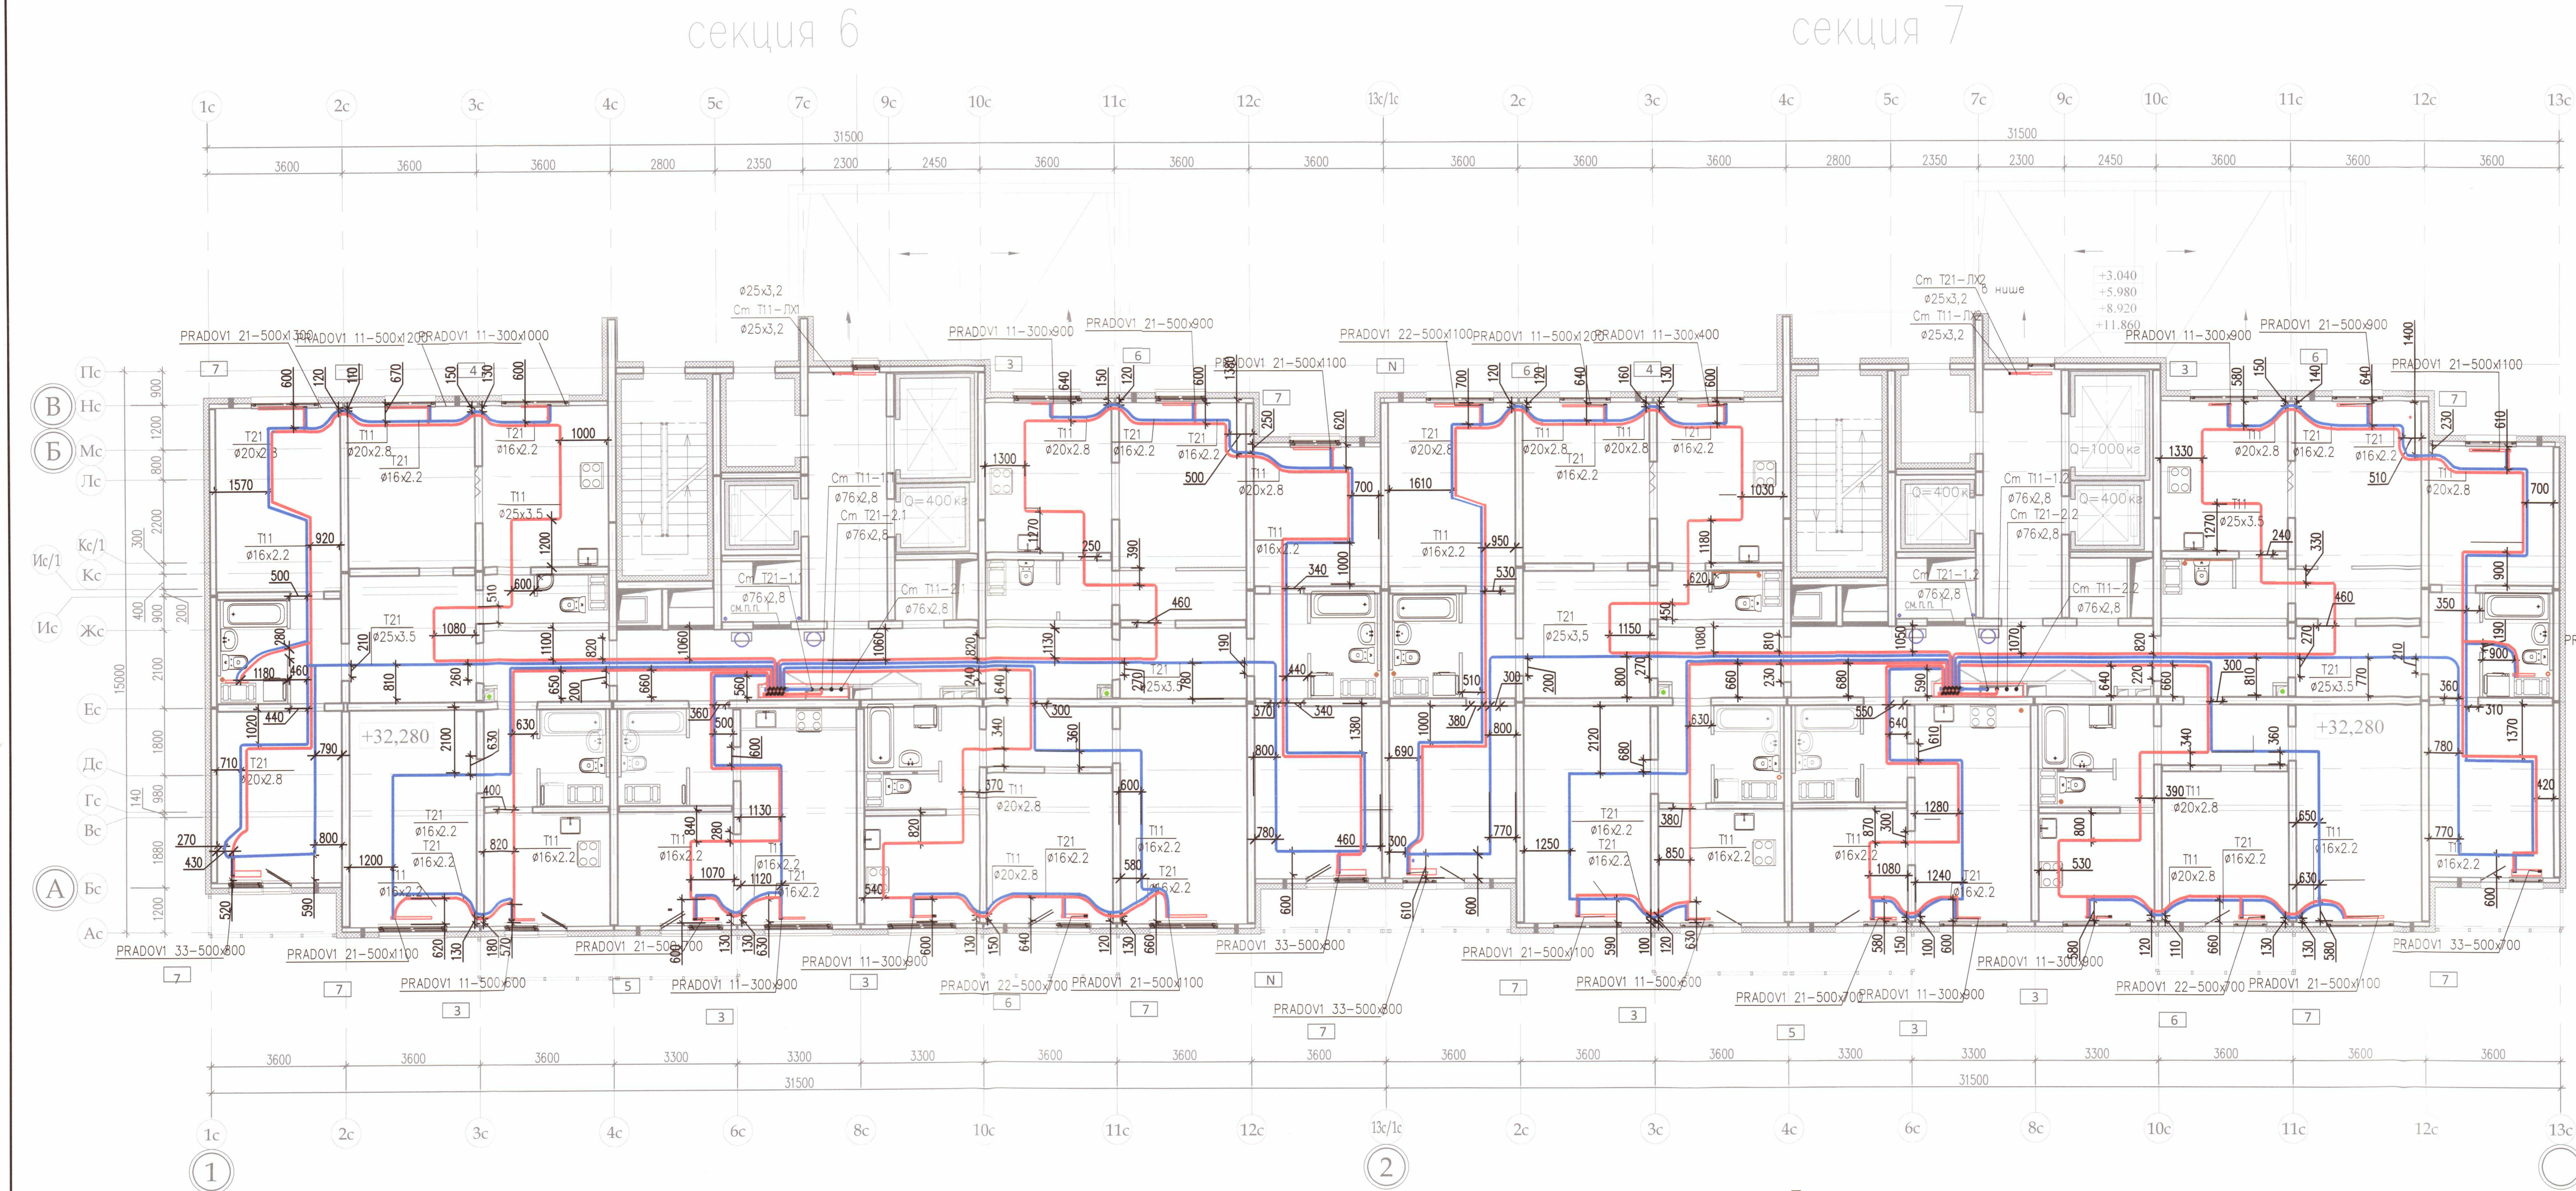

Условные обозначения:

— Трубопроводы (прямой, обратный) системы отопления, проложенные в стяжке


— Настройка терморегулирующего клапана прибора отопления

ООО «ДСК»
Данный чертёж является
исполнительным
Г.Л.ИНЖЕНЕР: ХАРЧЕНКО Д.Е.
24 ОКТ 2018

- Примечание:
- Охранная зона +/- 200 мм от осей трубопроводов
 - Все размеры выполнены в мм
 - Работы выполнены согласно СП 73.13330.2012
 - Трубопроводы отопления смонтированы на отметке + 35,280

Исполнительная схема 4.2/13									
ООО «ЛСР. Недвижимость-Северо-Запад» г. Санкт-Петербург, Октябрьская набережная, участок 54, юго-восточнее дома 40, корпус 2, литера Г2)									
Изм.	Кол.уч.	Лист	№ док.	Подп.	Дата	Многоквартирный дом со встроено-пристроенными помещениями и пристроенным гаражом (автостоянкой), участок 4, корпус 2.			
Ген.директ		Порфеев							
Разраб.		Кадакина			01.10.18	Секция 6,7. План 13 этажа			
Пр.работ		Чухрай							
							000"ДСК"	ИД	Лист
							21		
							21		

Выполнено согласно ГОСТ 2.109-73

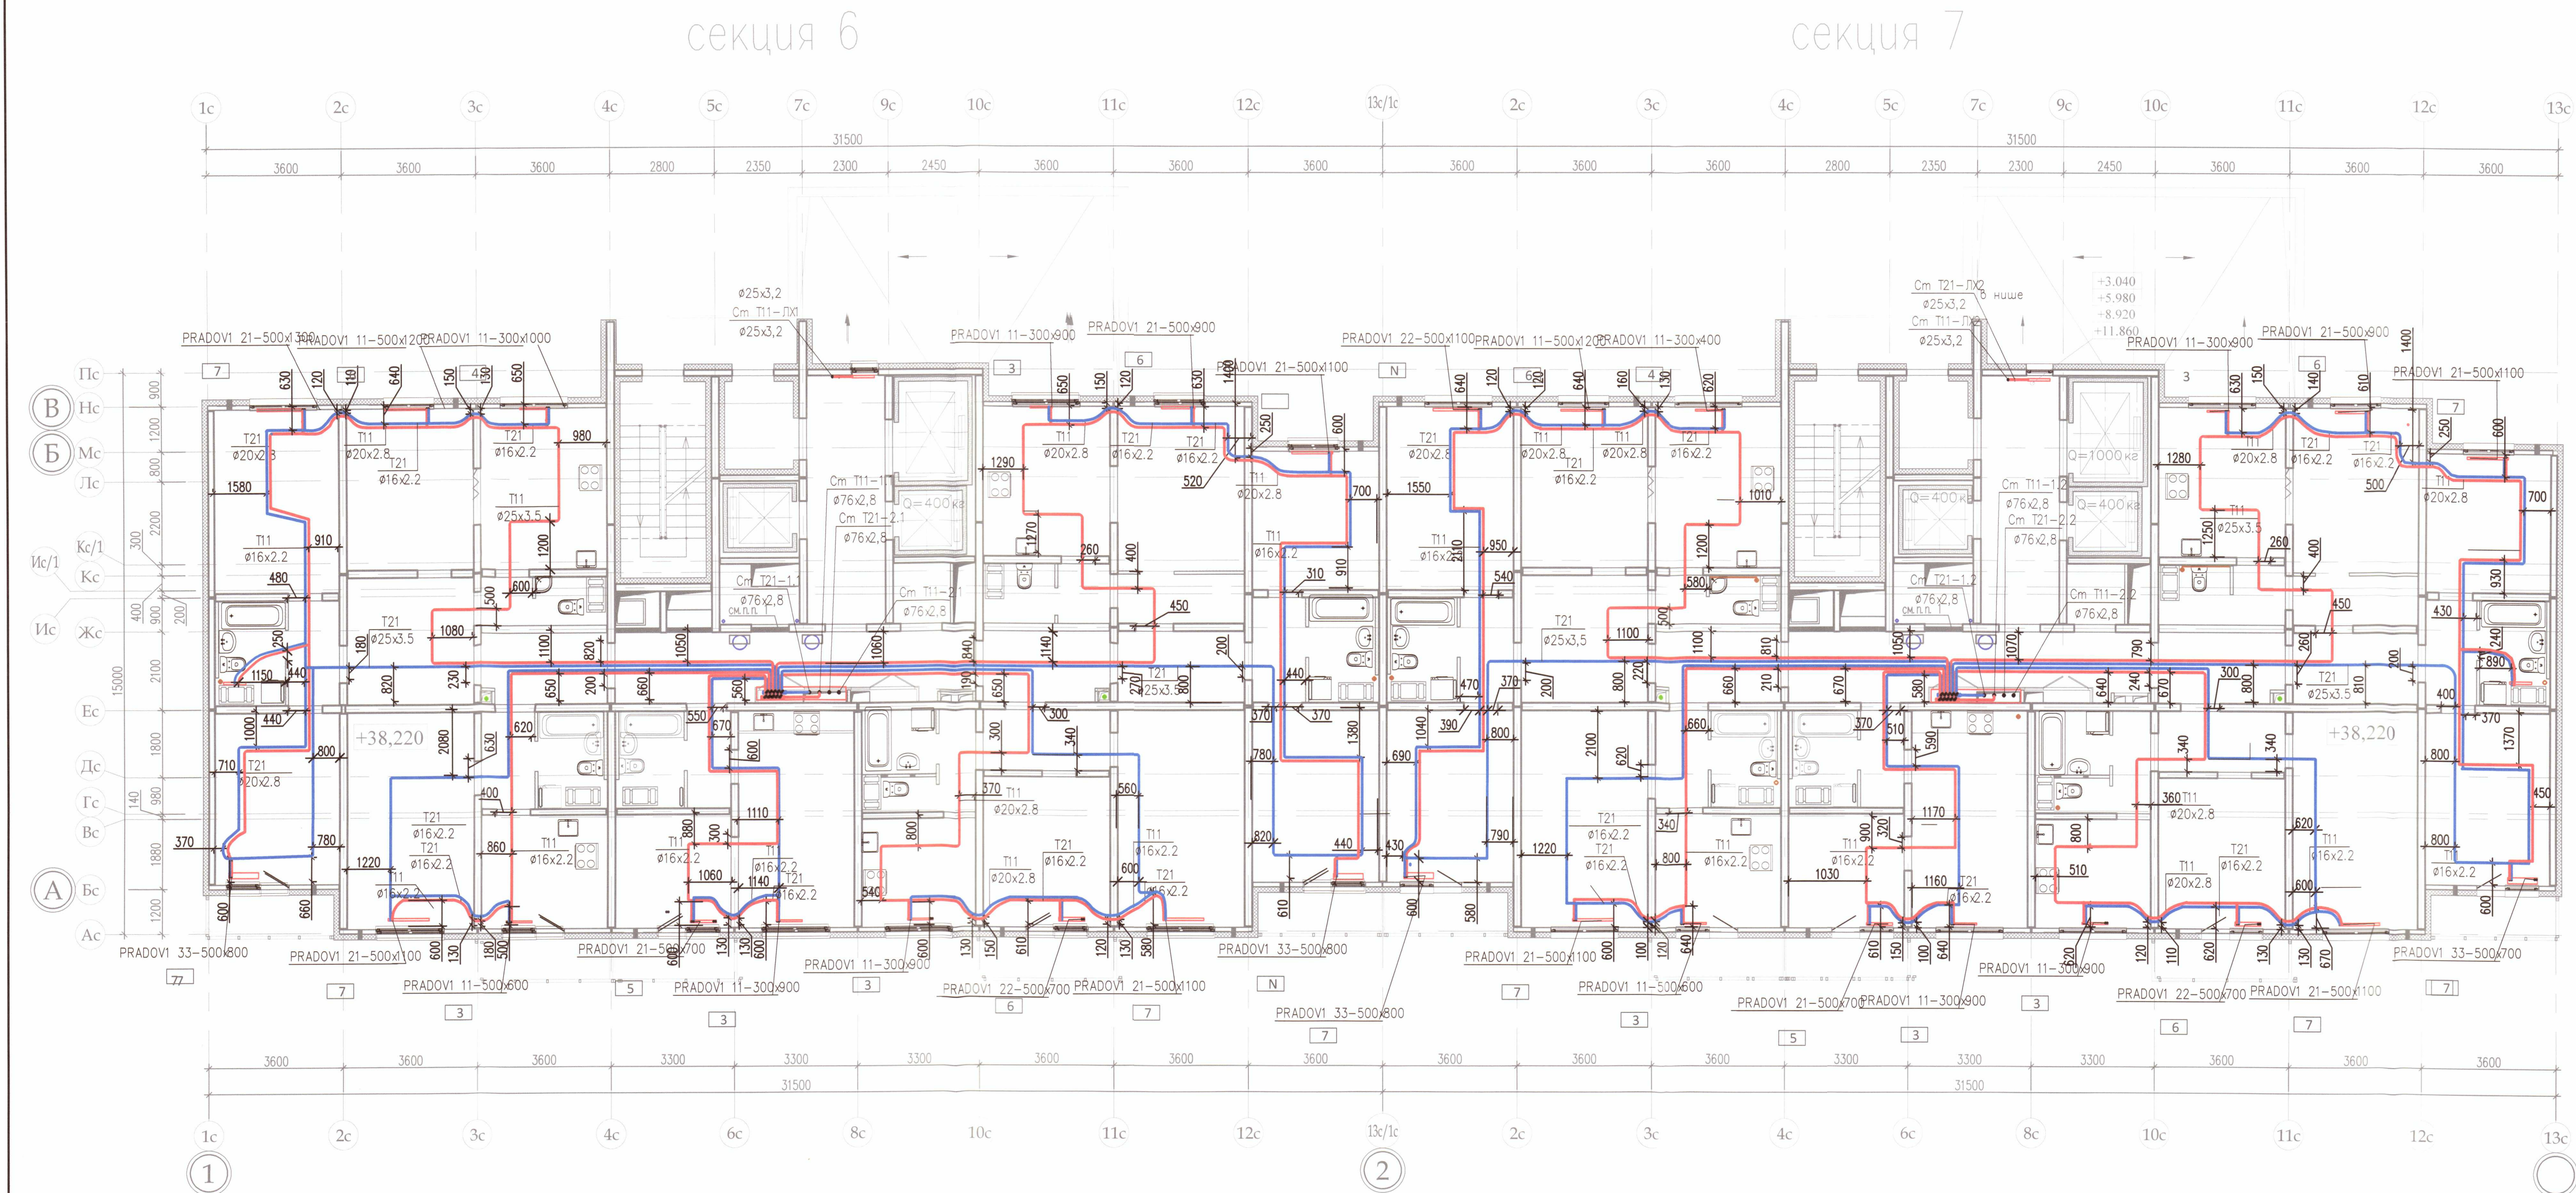

Условные обозначения:

Трубопроводы (прямой, обратный) системы отопления, проложенные в стяжке

Настройка терморегулирующего клапана прибора отопления

ООО «ДСК»
Данный чертёж является
исполнительным
г.л. инженер: Ушаков Д.Е.
21.07.2018


- Примечание:
- Охранная зона +/- 200 мм от осей трубопроводов
 - Все размеры выполнены в мм
 - Работы выполнены согласно СП 73.13330.2012
 - Трубопроводы отопления смонтированы на отметке +38,220

Выполнено согласно ГОСТ 2.109-73

Исполнительная схема 4.2/14					
ООО «ЛСР. Недвижимость-Северо-Запад» г. Санкт-Петербург, Октябрьская набережная, участок 54, юго-восточнее дома 40, корпус 2, литера Г2)					
Изм.	Кол.уч.	Лист	№ док.	Подп.	Дата
Ген.директ	Порфеев	1	1	С.О.А.	
Разраб.	Кадакина	1	1	С.О.А.	01.10.18
Пр.работ	Чухрай	1	1	С.О.А.	
Многоквартирный дом со встроено-пристроенными помещениями и пристроенным гаражом (автостоянкой), участок 4, корпус 2.				Стадия	Лист
Секция 6, 7. План 14 этажа				ИД	ОВ/13
Копировал				Листов	21
ООО «ДСК»				А2	

секция 6

секция 7

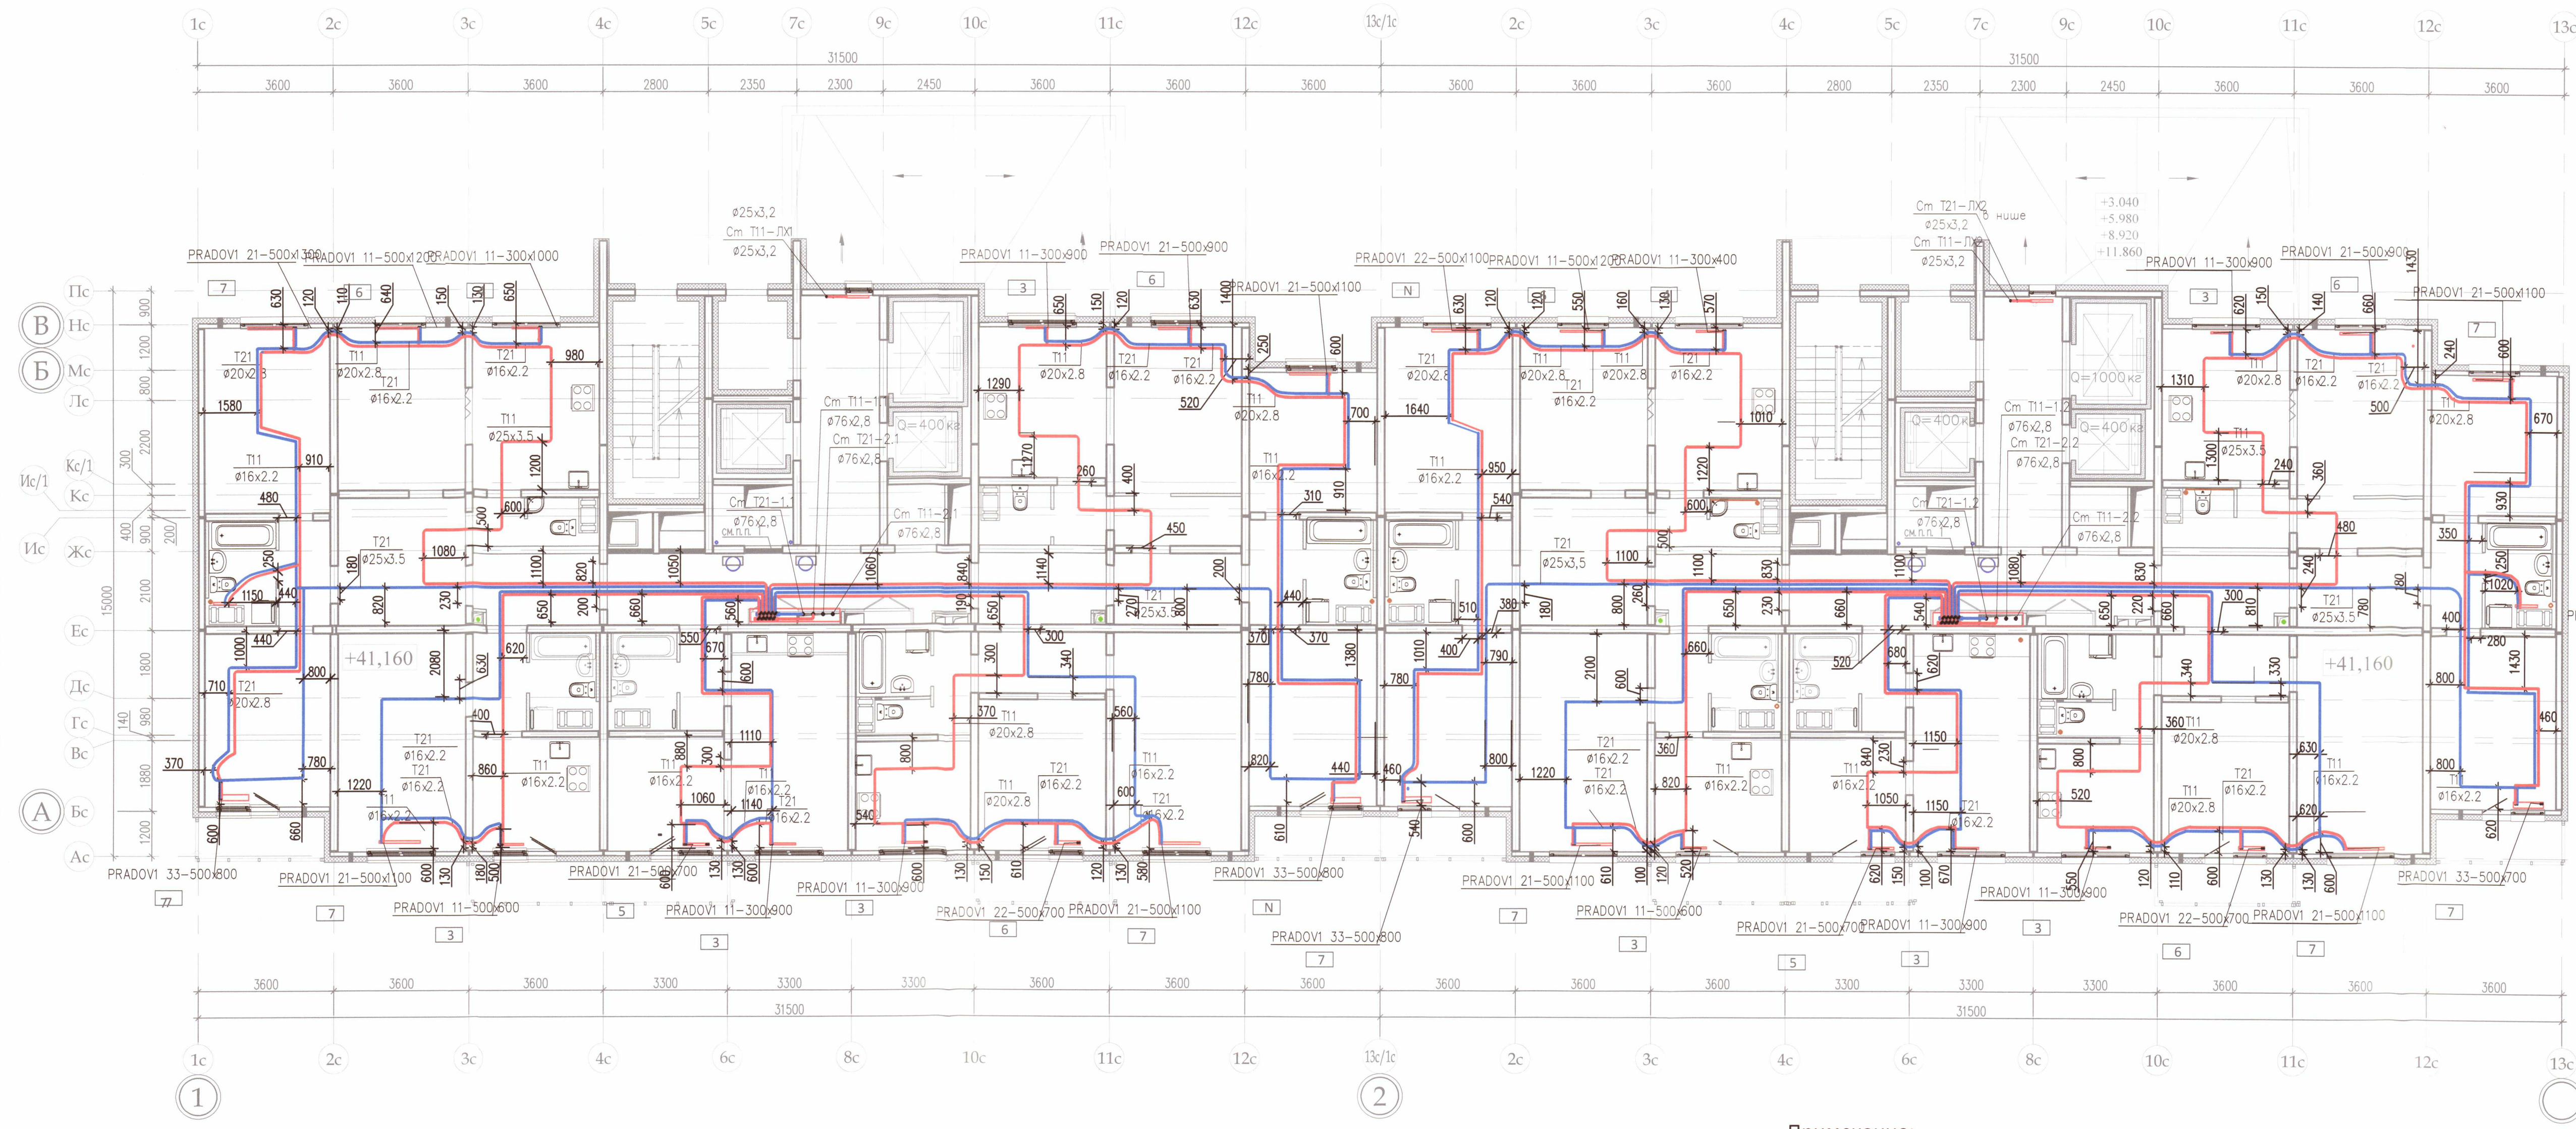

Условные обозначения:

Трубопроводы (прямой, обратный) системы отопления, проложенные в стяжке

Настройка терморегулирующего клапана прибора отопления

ООО «ДСК»
ДАННЫЙ ЧЕРТЕЖ ЯВЛЯЕТСЯ
ИСПОЛНИТЕЛЬНЫМ
Г.Л.ИНЖЕНЕР ЖАРЧЕНКО Д.Г.
2 / ОКТ 2018

- Примечание:
- Охранная зона +/- 200 мм от осей трубопроводов
 - Все размеры выполнены в мм
 - Работы выполнены согласно СП 73.13330.2012
 - Трубопроводы отопления смонтированы на отметке +41,160


Выполнено согласно ГОСТ 2.109-73

Исполнительная схема 4.2/15					
ООО «ЛСР. Недвижимость-Северо-Запад» г. Санкт-Петербург, Октябрьская набережная, участок 54, юго-восточнее дома 40, корпус 2, литера Г2)					
Изм.	кол.уч.	Лист	№ док.	Подп.	Дата
Ген.директ	Порфеев	10/14	10/14	10/14	10/14
Разраб.	Кадакина	10/14	10/14	10/14	10/14
Пр.работ	Чухрай	10/14	10/14	10/14	10/14
Многоквартирный дом со встроенно-пристроенными помещениями и пристроенным гаражом (автостоянкой), участок 4, корпус 2.				Стадия	Лист
Секция 6,7. План 15 этажа				ИД	ОВ/14
Копировал				Листов	21

ООО "ДСК" A2

секция 6

секция 7

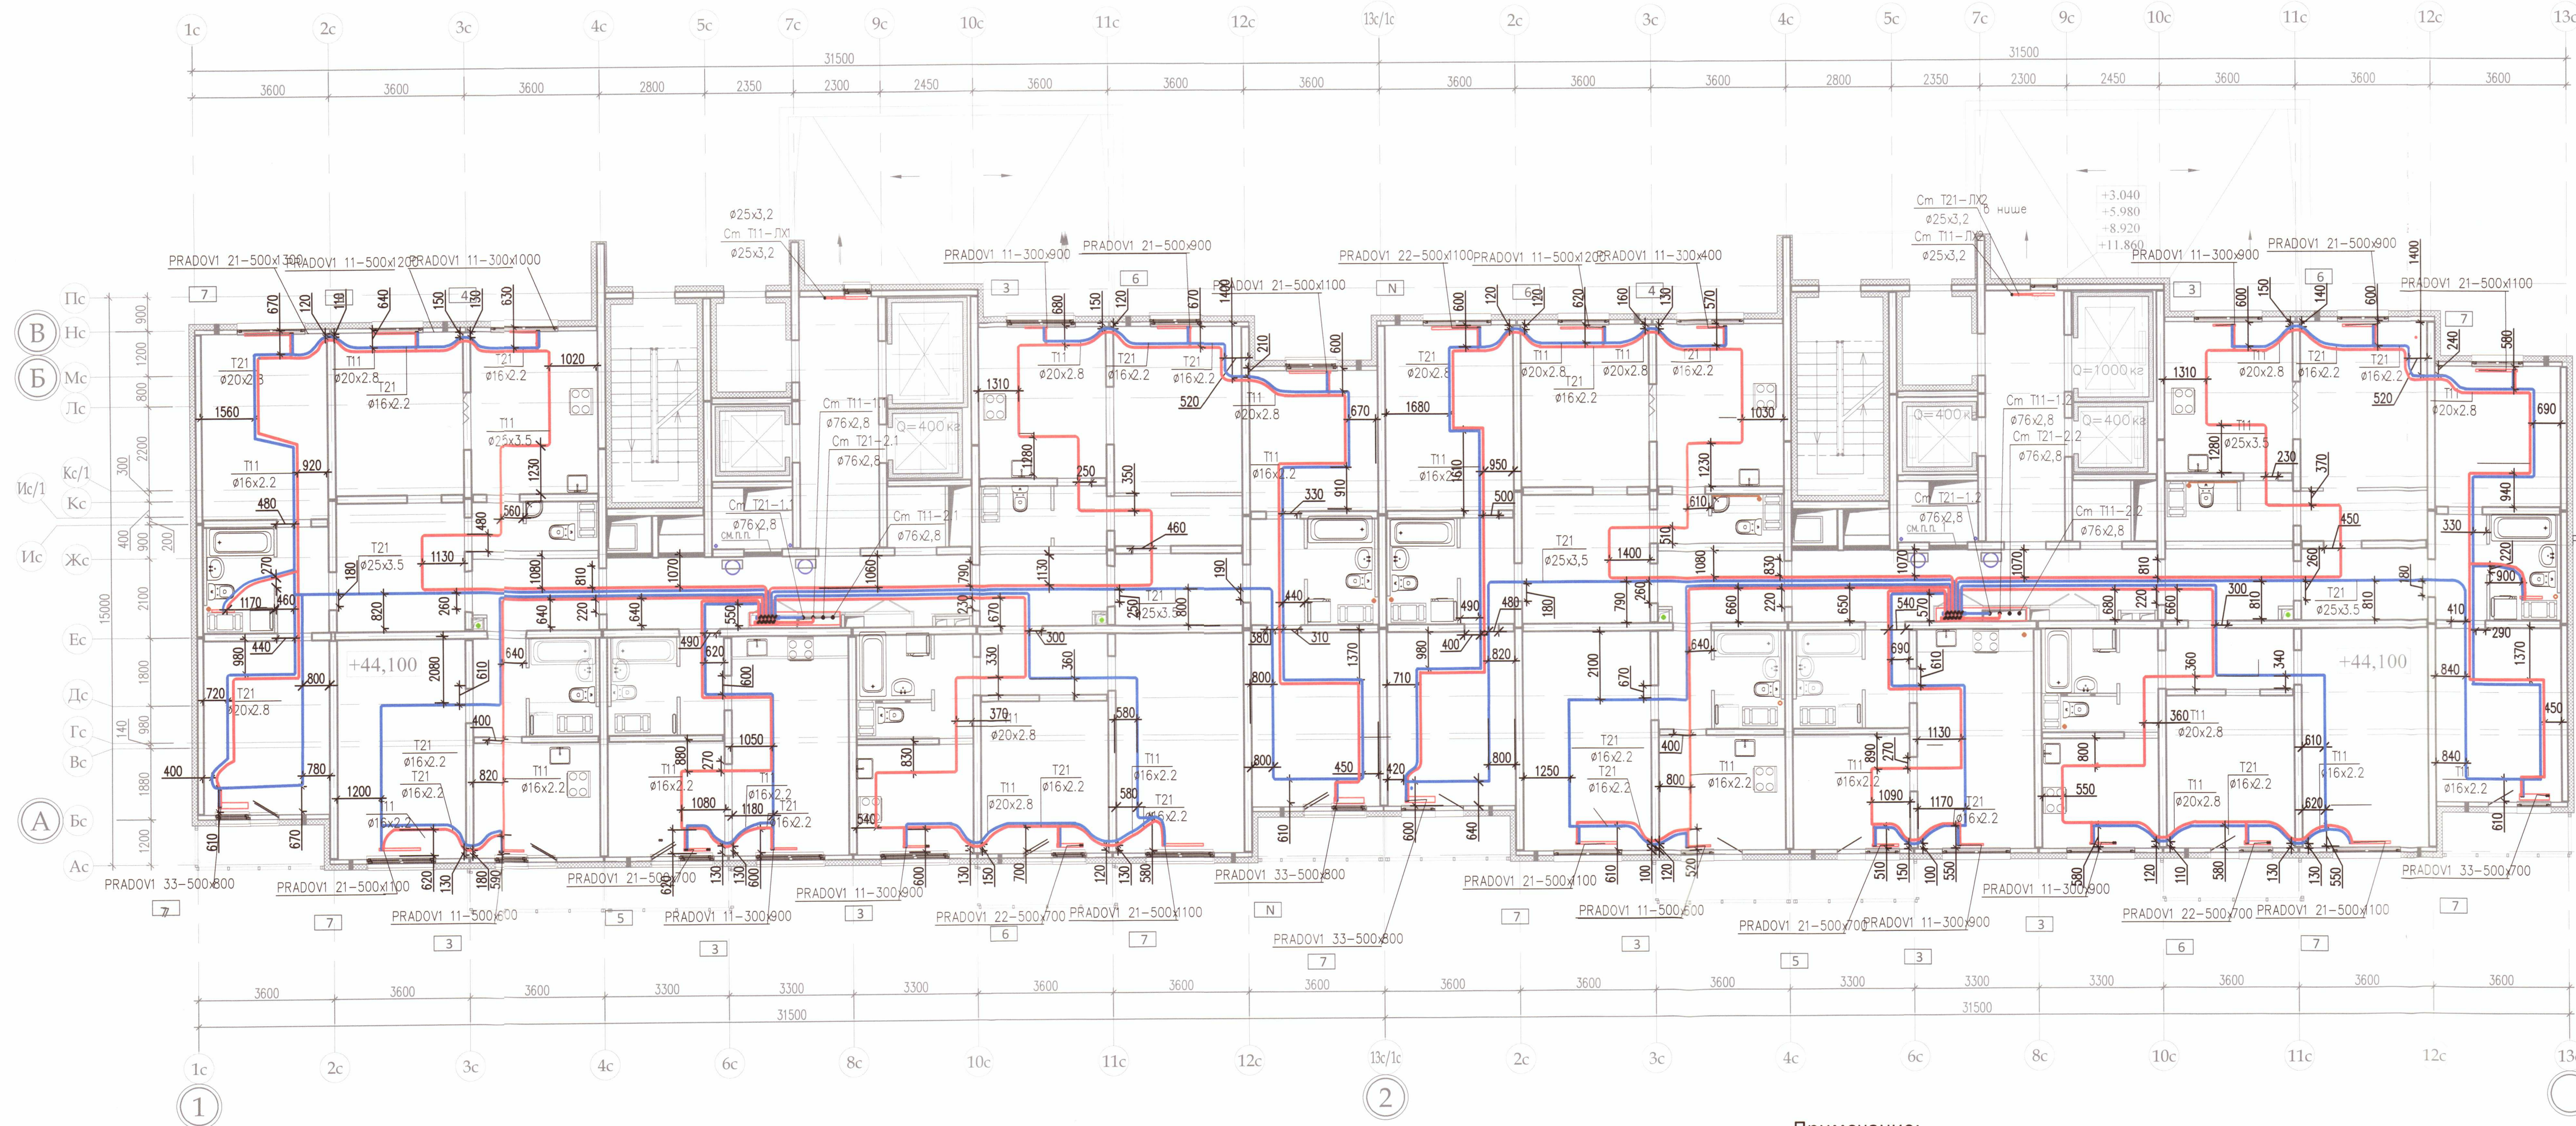

Условные обозначения:

- Трубопроводы (прямой, обратный) системы отопления, проложенные в стяжке
- Настройка терморегулирующего клапана прибора отопления

ООО «ДСК»
Данный чертеж является
исполнительным
г.л.инженер: Харченко Д.Е.
21.01.2018

Выполнено согласно ГОСТ 2.109-73


Примечание:

- Охранная зона +/- 200 мм от осей трубопроводов
- Все размеры выполнены в мм
- Работы выполнены согласно СП 73.13330.2012
- Трубопроводы отопления смонтированы на отметке +44,100

Исполнительная схема 4.2/16					
ООО «ЛСР. Недвижимость-Северо-Запад» г. Санкт-Петербург, Октябрьская набережная, участок 54, юго-восточное дома 40, корпус 2, литера Г2)					
Изм.	Кол.уч.	Лист	№ док.	Подп.	Дата
Ген.директ	Порфеев	16	16	16	16
Разраб.	Кадакина	01.10.18	18	18	18
Пр.работ	Чухрай				
Многоквартирный дом со встроено-пристроенными помещениями и пристроенным гаражом 18 (автостоянкой), участок 4, корпус 2.				Стадия	Лист
Секция 6,7. План 16 этажа				ИД	Листов
				ОВ/15	21
				ООО "ДСК"	

Копировал

A2

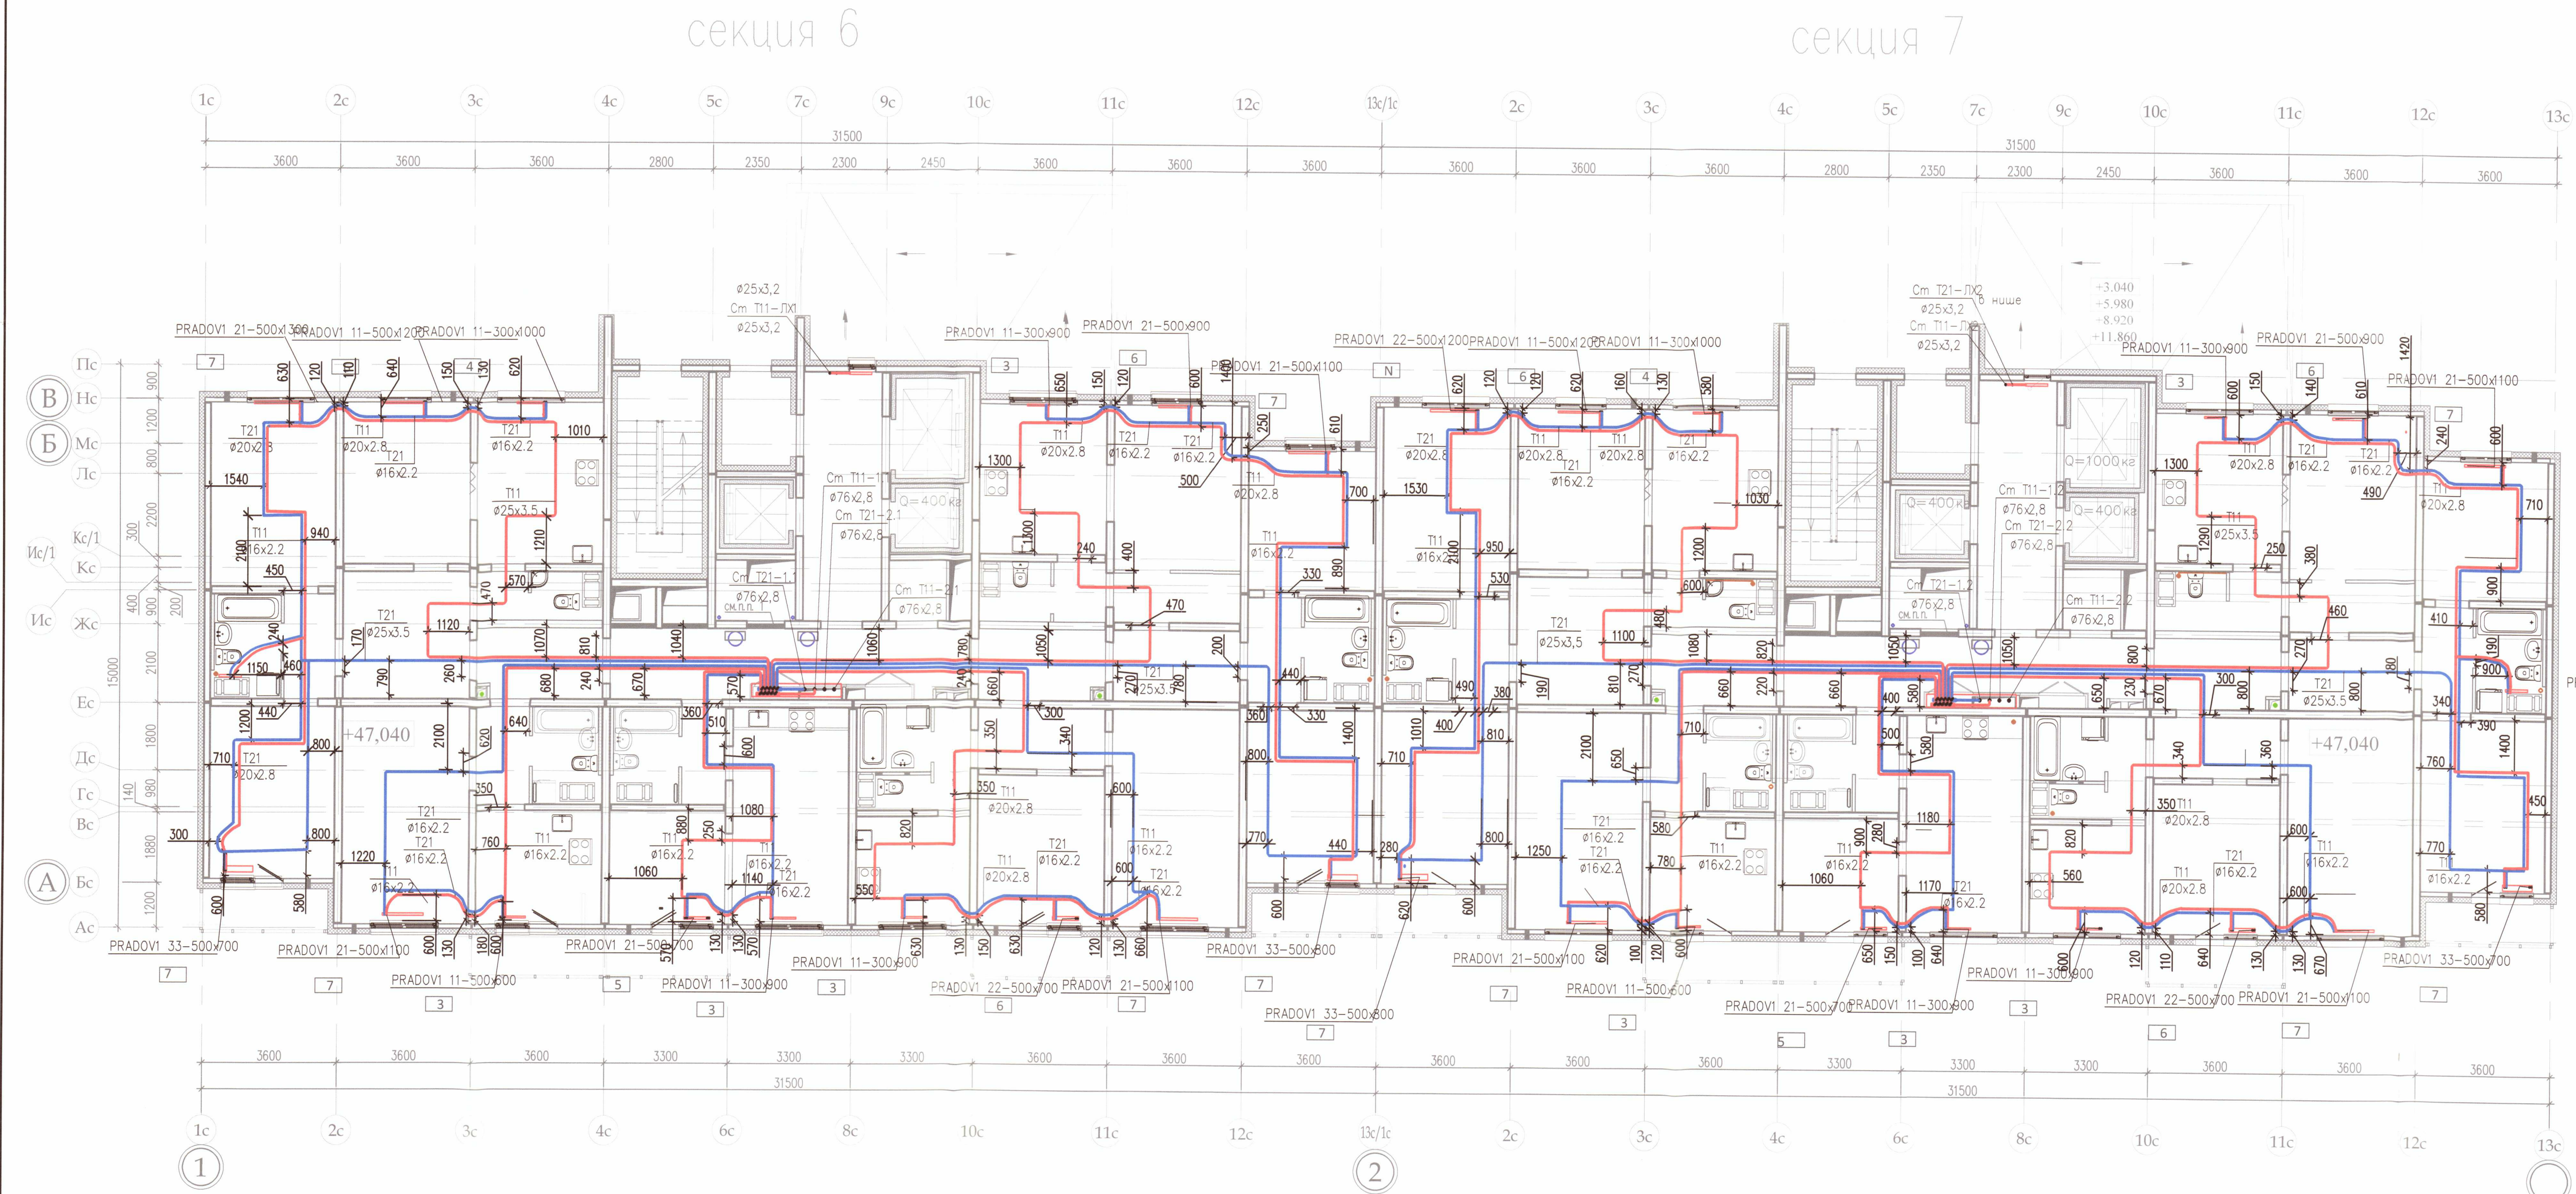

Условные обозначения:

Трубопроводы (прямой, обратный) системы отопления, проложенные в стяжке

Настройка терморегулирующего клапана прибора отопления


ООО «ДСК»
Этот чертеж является
исполнительным
П. инженер: Ворченко Д.Е.
21.04.2018

- Примечание:
- Охранная зона +/- 200 мм от осей трубопроводов
 - Все размеры выполнены в мм
 - Работы выполнены согласно СП 73.13330.2012
 - Трубопроводы отопления смонтированы на отметке +47,040

					Исполнительная схема 4.2/17				
					ООО «ЛСР. Недвижимость-Северо-Запад» г. Санкт-Петербург, Октябрьская набережная, участок 54, юго-восточнее дома 40, корпус 2, литера Г2)				
Изм.	Кол. уч.	Лист № док.	Подп.	Дата	Многоквартирный дом со встроенно-пристроенными помещениями и пристроенным гаражом 10.18(автостоянкой), участок 4, корпус 2.		Стадия	Лист	Листов
Ген. директ		Порфеев	Ворченко				ИД	ОВ/16	21
Разраб.		Кадакина	Ворченко	01.10.18					
Пр. работ		Чухрай	Ворченко		Секция 6, 7. План 17 этажа		ООО "ДСК" 		

секция 6

секция 7

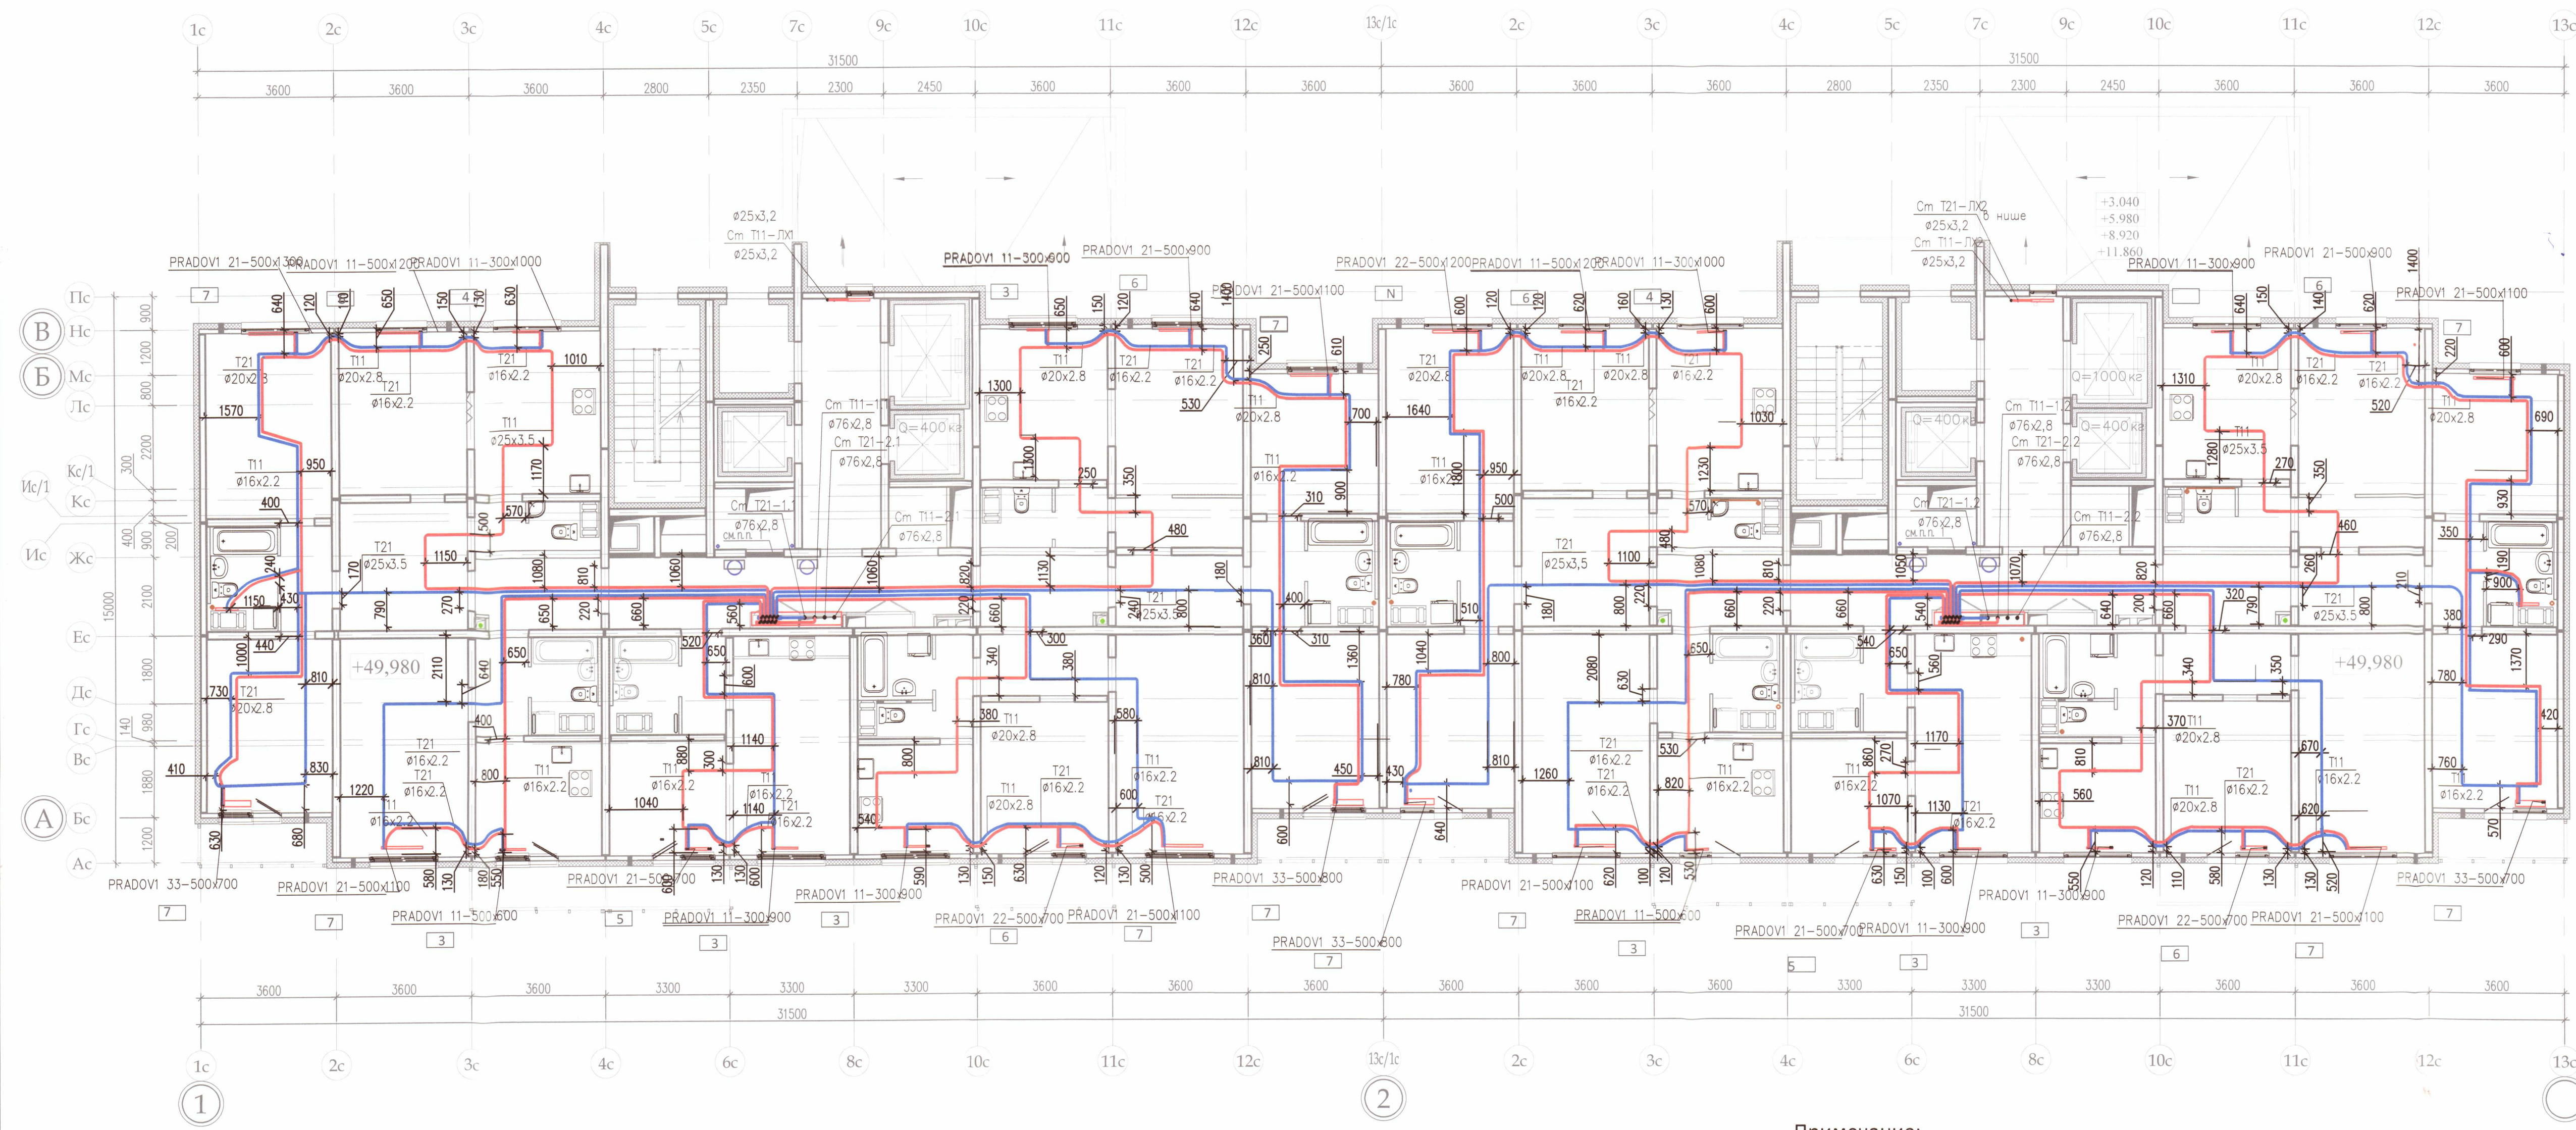

Условные обозначения:

Трубопроводы (прямой, обратный) системы отопления, проложенные в стяжке

Настройка терморегулирующего клапана прибора отопления

ООО «ДСК»
Дизайн-проект
исполнительным
Г.А. инженер: ХАЧЕНКО Д.Е.
21 ОКТ 2018


- Примечание:
- Охранная зона +/- 200 мм от осей трубопроводов
 - Все размеры выполнены в мм
 - Работы выполнены согласно СП 73.13330.2012
 - Трубопроводы отопления смонтированы на отметке +49,980

Выполнено согласно ГОСТ 2.109-73

					Исполнительная схема 4.2/18			
					ООО «ЛСР. Недвижимость-Северо-Запад» г. Санкт-Петербург, Октябрьская набережная, участок 54, юго-восточнее дома 40, корпус 2, литера Г2)			
Изм.	Кол.уч.	Лист	№ док.	Подп.	Дата	Многоквартирный дом со встроено-пристроенными помещениями и пристроенным гаражом (автостоянкой), участок 4, корпус 2.	Стадия	Лист
Ген.директ	Порфеев	1	1	1	01.10.18		ИД	ОВ/17
Разраб.	Кадакина	1	1	1	01.10.18		ИД	ОВ/17
Пр.работ	Чухрай	1	1	1	01.10.18	Секция 6,7. План 18 этажа	ООО «ДСК»	
							Копировал	

секция 6

секция 7

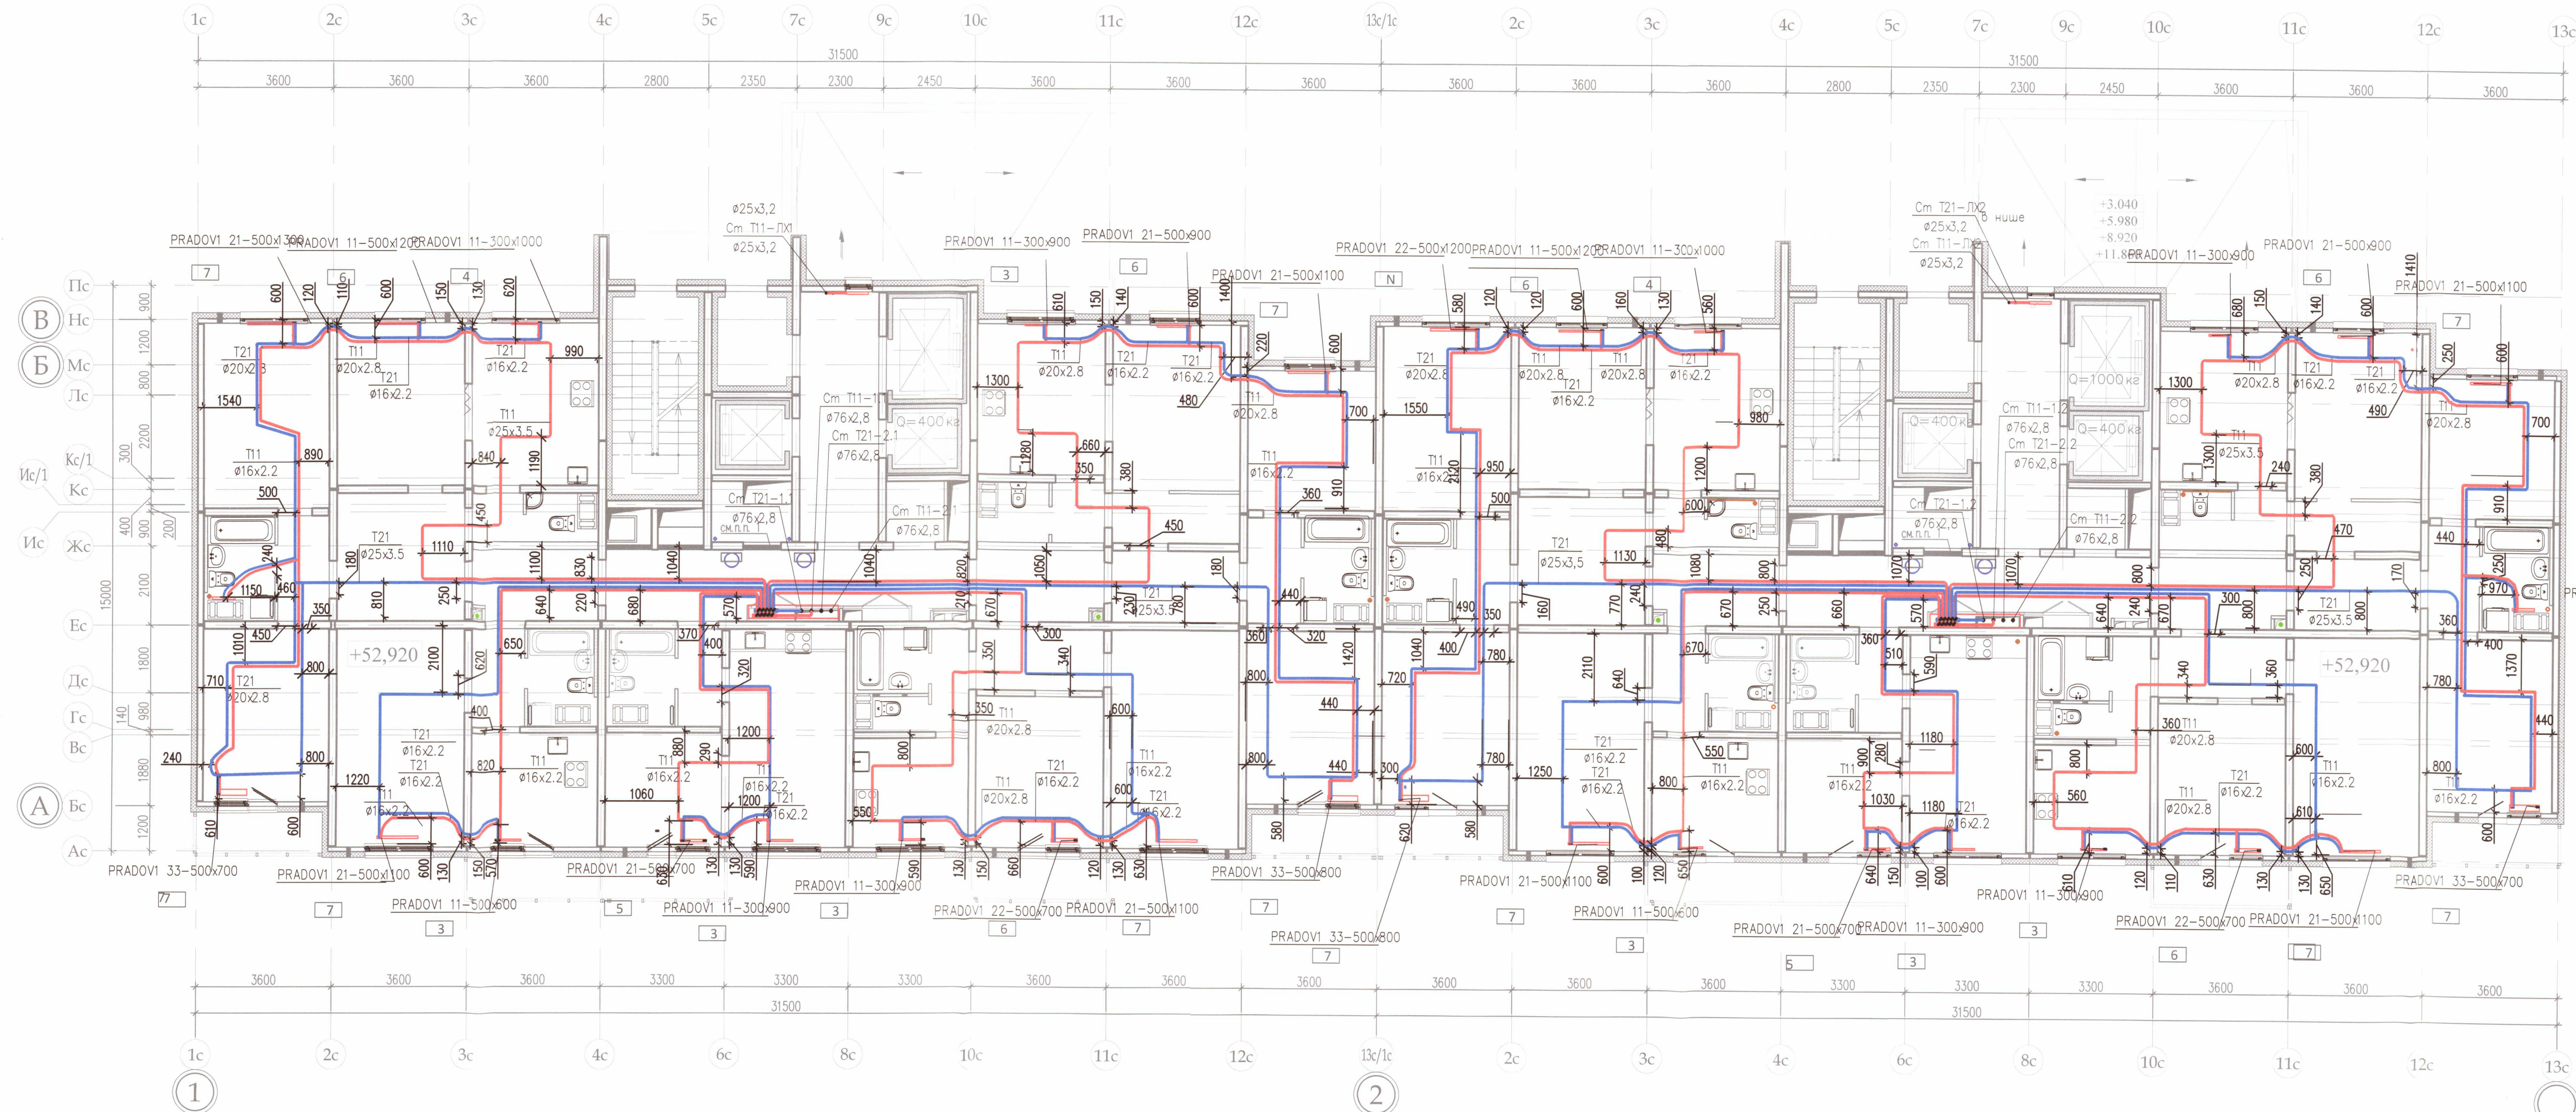

Условные обозначения:

— Трубопроводы (прямой, обратный) системы отопления, проложенные в стяжке

— Настройка терморегулирующего клапана прибора отопления

ООО «ДСК»
Данный чертеж является
исполнительным
Г.Л.ИНЖЕНЕР: ЧУХРАЙ Д.Е.
21.01.2018

Примечание:


- Охранная зона +/- 200 мм от осей трубопроводов
- Все размеры выполнены в мм
- Работы выполнены согласно СП 73.13330.2012
- Трубопроводы отопления смонтированы на отметке +52,920

Выполнено согласно ГОСТ 2.109-73

Исполнительная схема 4.2/19					
ООО «ЛСР. Недвижимость-Северо-Запад» г. Санкт-Петербург, Октябрьская набережная, участок 54, юго-восточнее дома 40, корпус 2, литера Г2)					
Изм.	Ил. и.	Лист	№ док.	Подп.	Дата
Ген. директ.	Порфеев	16/17			
Разраб.	Кадакина	18			01.10.18
Пр. работ	Чухрай				
Многоквартирный дом со встроено-пристроенными помещениями и пристроенным гаражом (автостоянкой), участок 4, корпус 2.				Стадия	Лист
Секция 6,7. План 19 этажа				ИД	ОВ/18
ООО «ДСК»				Листов	21
Копировал				A2	

секция 6

секция 7

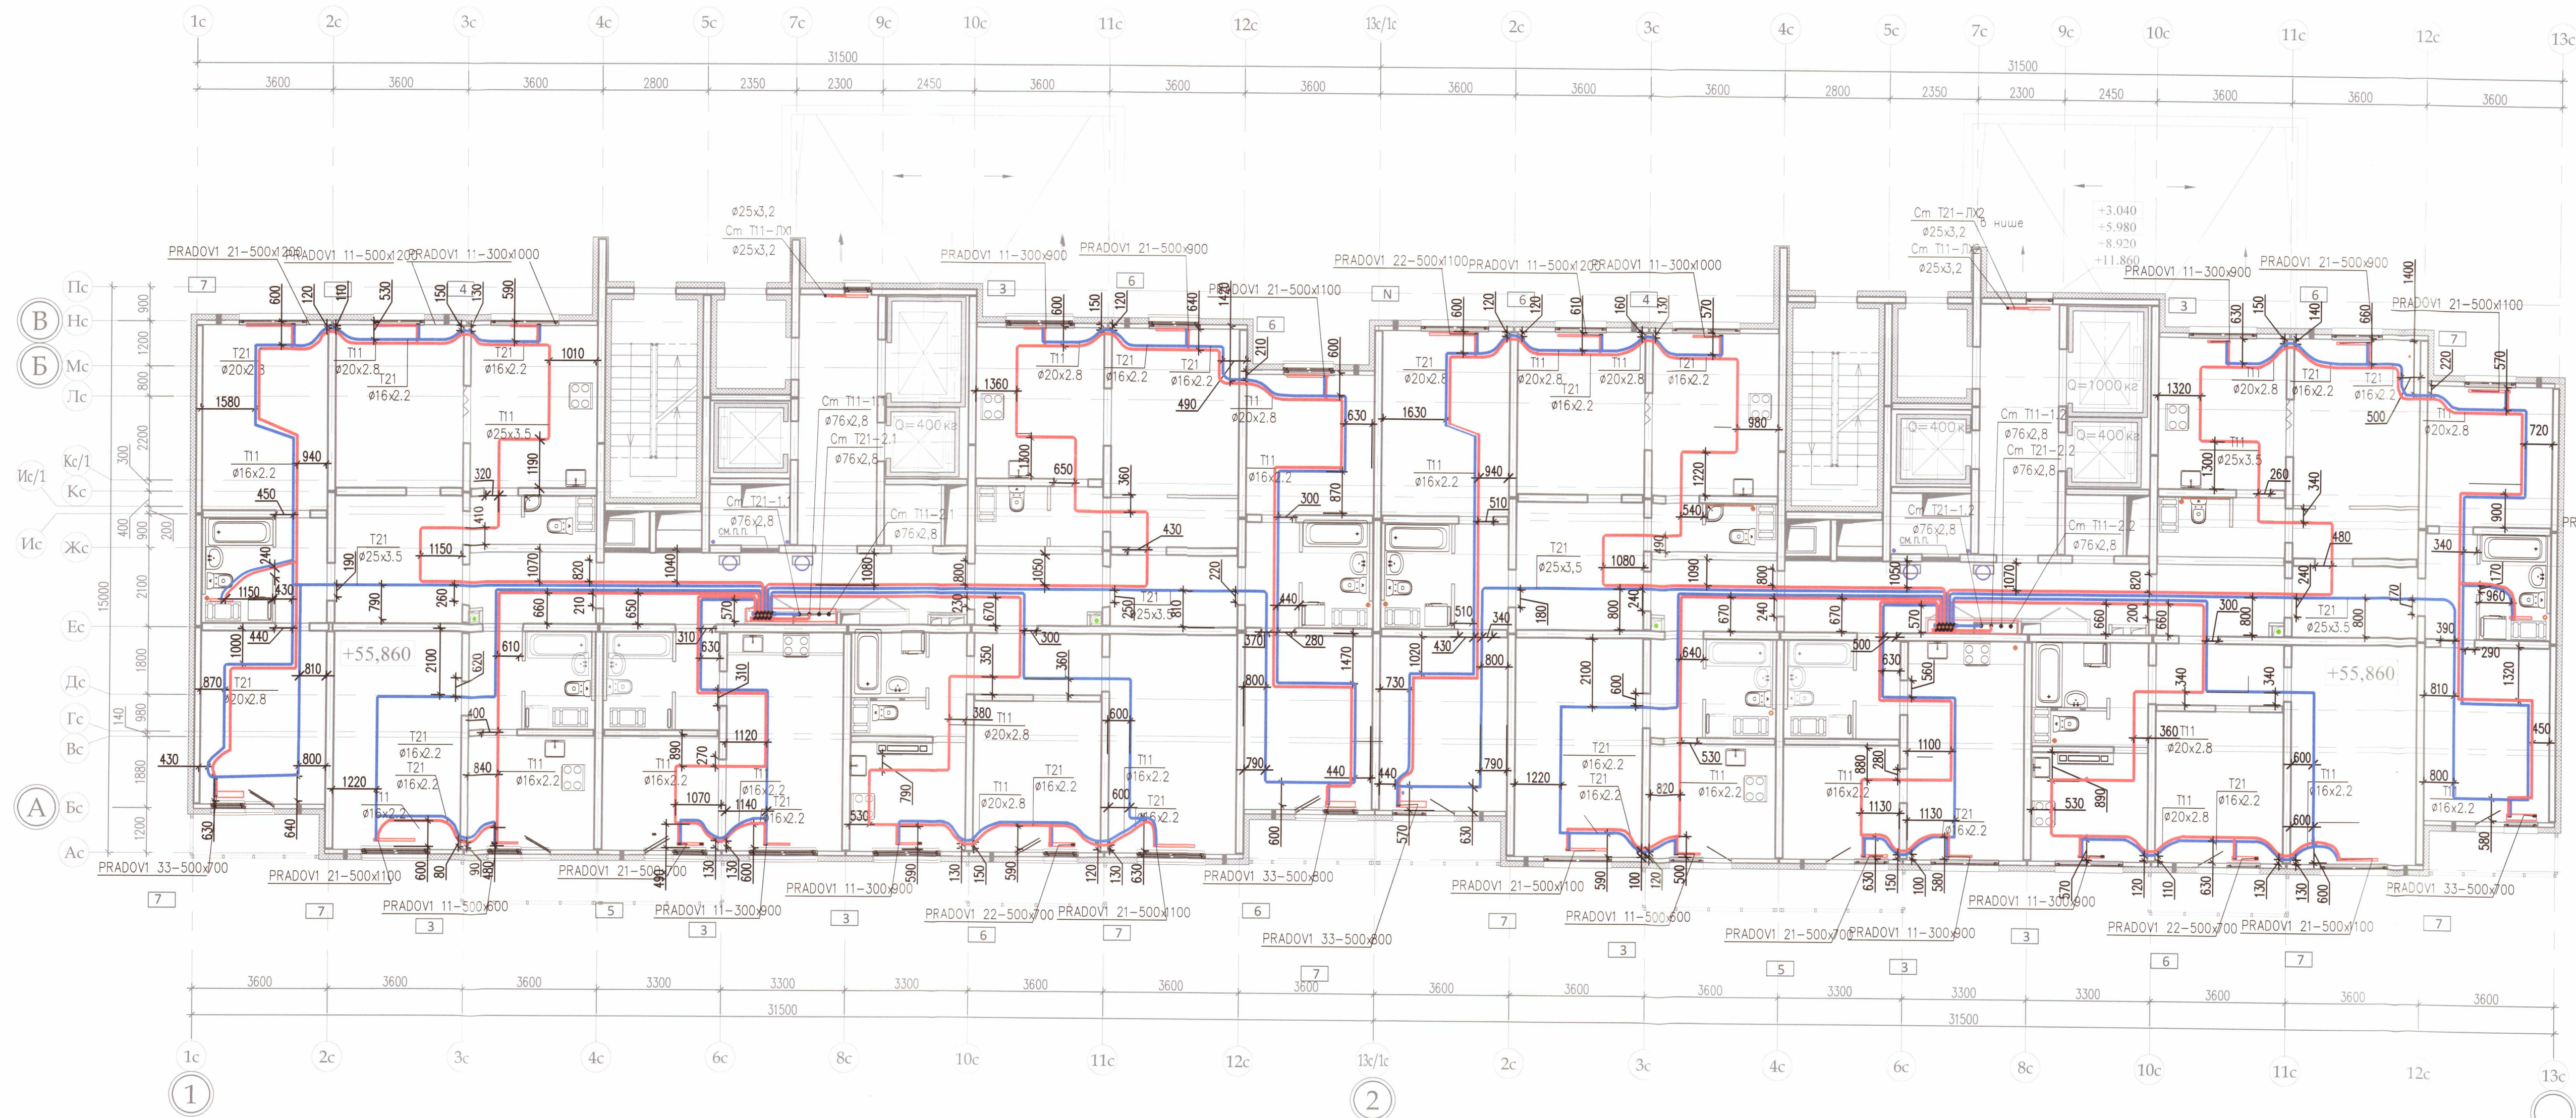

Условные обозначения:

Трубопроводы (прямой, обратный) системы отопления, проложенные в стяжке

Настройка терморегулирующего клапана прибора отопления

ООО «ДСК»
Данный чертеж является исполнительным
Г.Л. ИНЖЕНЕР: ХАРЧЕНКО Д.А.
2 / 01.10.2018

Примечание:


- Охранная зона +/- 200 мм от осей трубопроводов
- Все размеры выполнены в мм
- Работы выполнены согласно СП 73.13330.2012
- Трубопроводы отопления смонтированы на отметке +55,860

Выполнено согласно ГОСТ 2.109-73

						Исполнительная схема 4.2/20			
						ООО «ЛСР. Недвижимость-Северо-Запад» г. Санкт-Петербург, Октябрьская набережная, участок 54, юго-восточнее дома 40, корпус 2, литера Г2)			
Изм.	Кол.уч.	Лист	№ док.	Подп.	Дата	Многоквартирный дом со встроенно-пристроенными помещениями и пристроенным гаражом (автостоянкой), участок 4, корпус 2.	Стадия	Лист	Листов
Ген.директ		Порфеев			01.10.18		ИД	ОВ/19	21
Разраб.		Кадакина							
Пр.работ		Чухрай				Секция 6,7. План 20 этажа	ООО "ДСК" 		

Копировал

A2

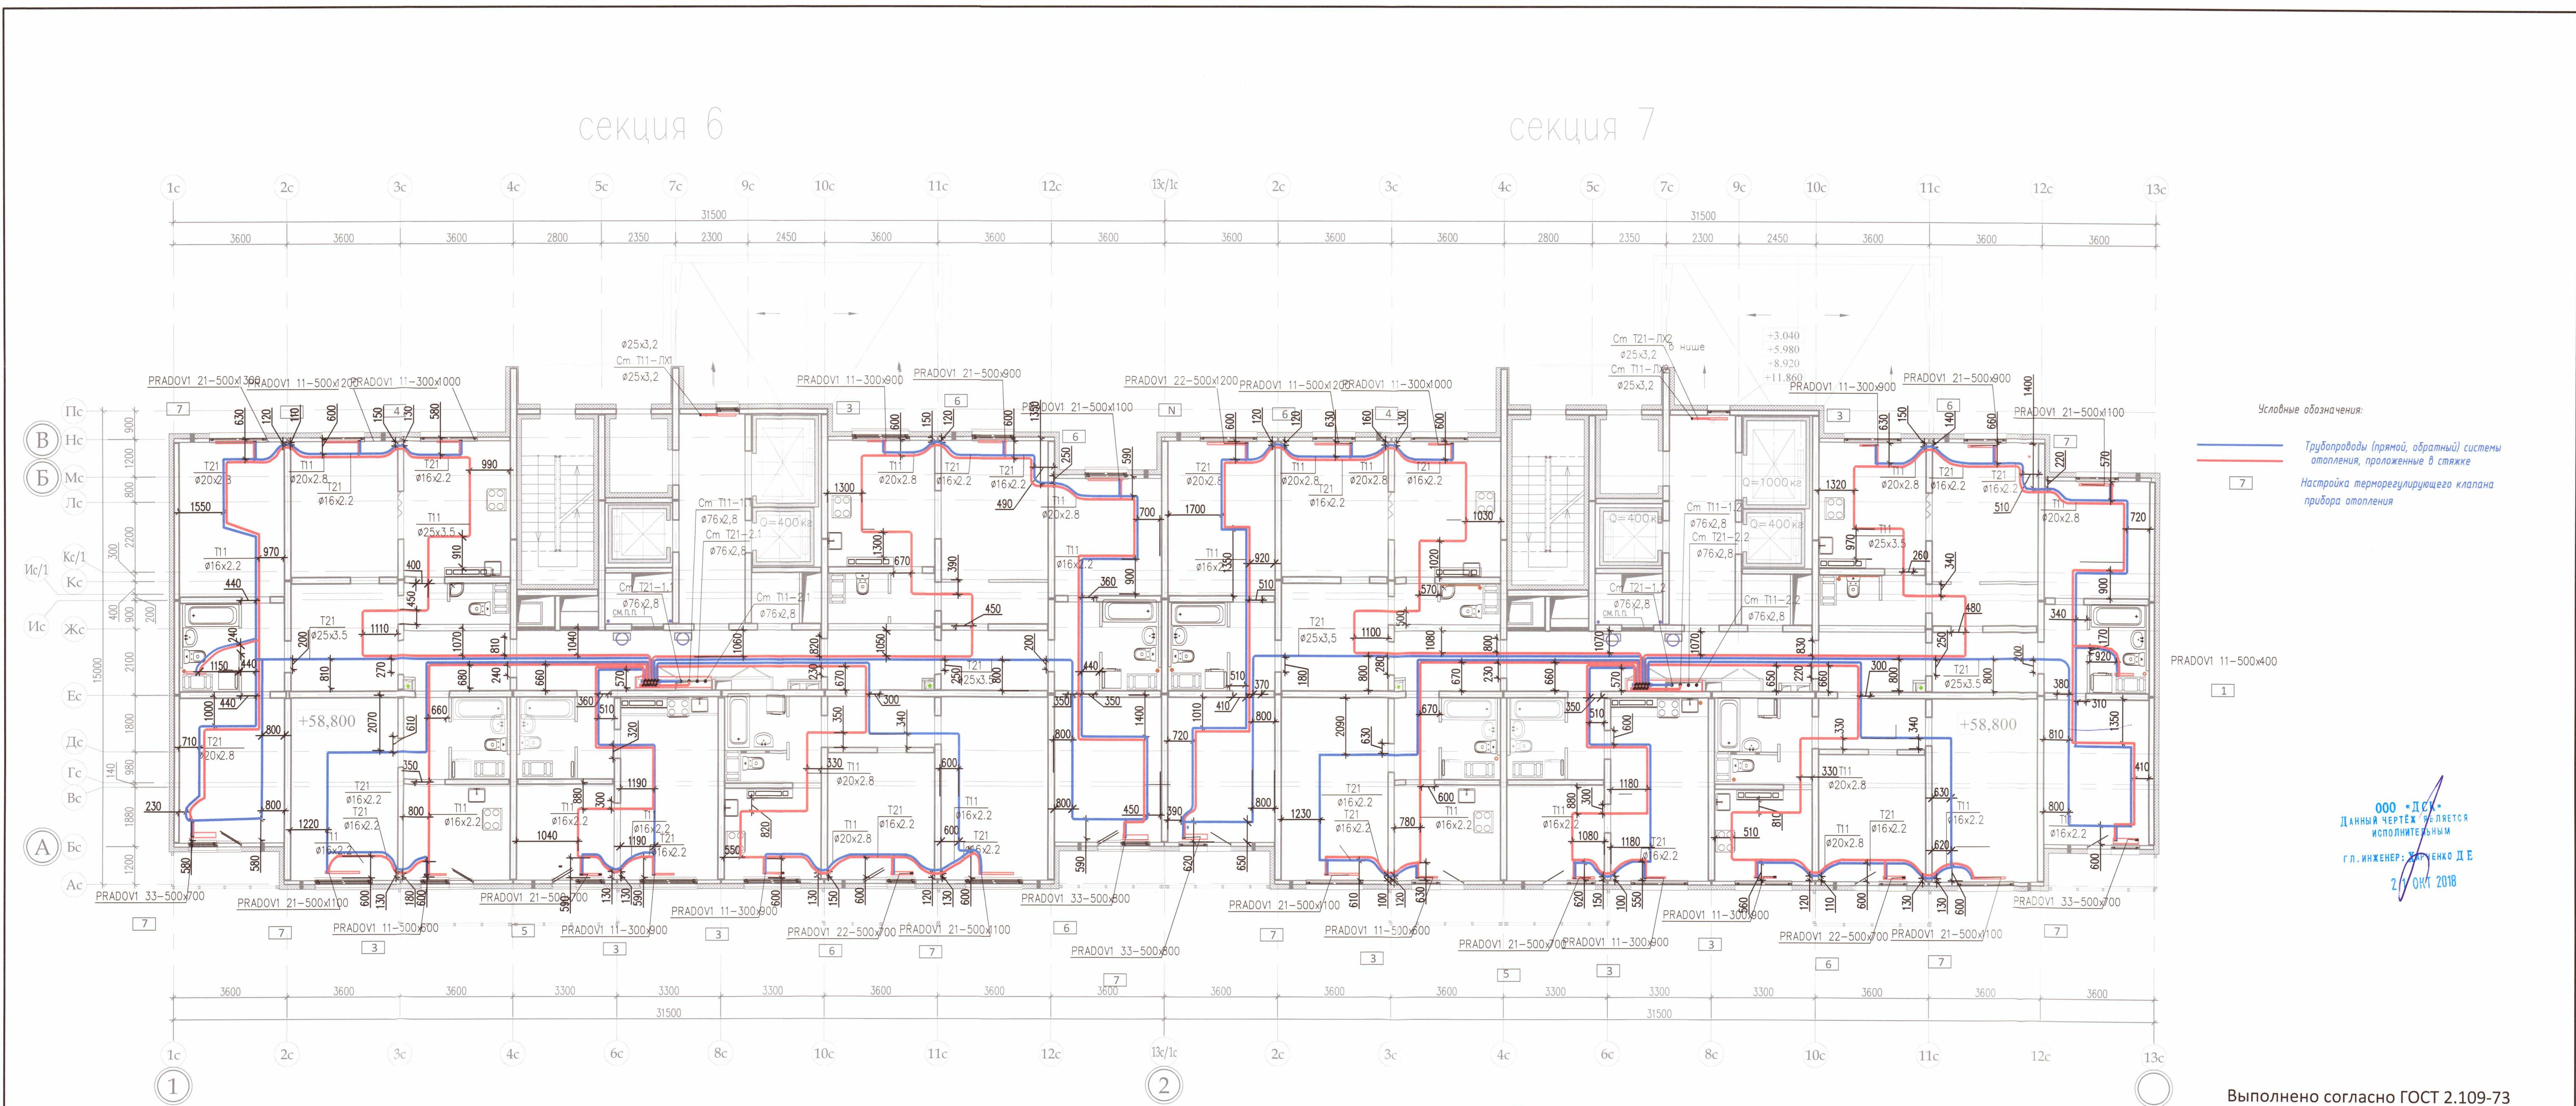

Условные обозначения:

— Трубопроводы (прямой, обратный) системы отопления, проложенные в стяжке

— Настройка терморегулирующего клапана прибора отопления


ООО «ДСК»
Данный чертёж является исполнительным
г.л. инженер: Харченко Д.Е.
21.10.2018

- Примечание:
- Охранная зона +/- 200 мм от осей трубопроводов
 - Все размеры выполнены в мм
 - Работы выполнены согласно СП 73.13330.2012
 - Трубопроводы отопления смонтированы на отметке +58,800

Исполнительная схема 4.2/21					
ООО «ЛСР. Недвижимость-Северо-Запад» г. Санкт-Петербург, Октябрьская набережная, участок 54, юго-восточнее дома 40, корпус 2, литера Г2)					
Изм.	кол.уч.	Лист	№ док.	Подп.	Дата
Ген.директ	Порфеев	16/1			
Разраб.	Кадакина	16/1	01.10.18		
Пр.работ	Чухрай	16/1			
Многоквартирный дом со встроенно-пристроенными помещениями и пристроенным гаражом (автостоянкой), участок 4, корпус 2.				Стадия	Лист
Секция 6, 7. План 21 этажа				ИД	ОВ/20
Копировал				Листов	21

секция 6

секция 7

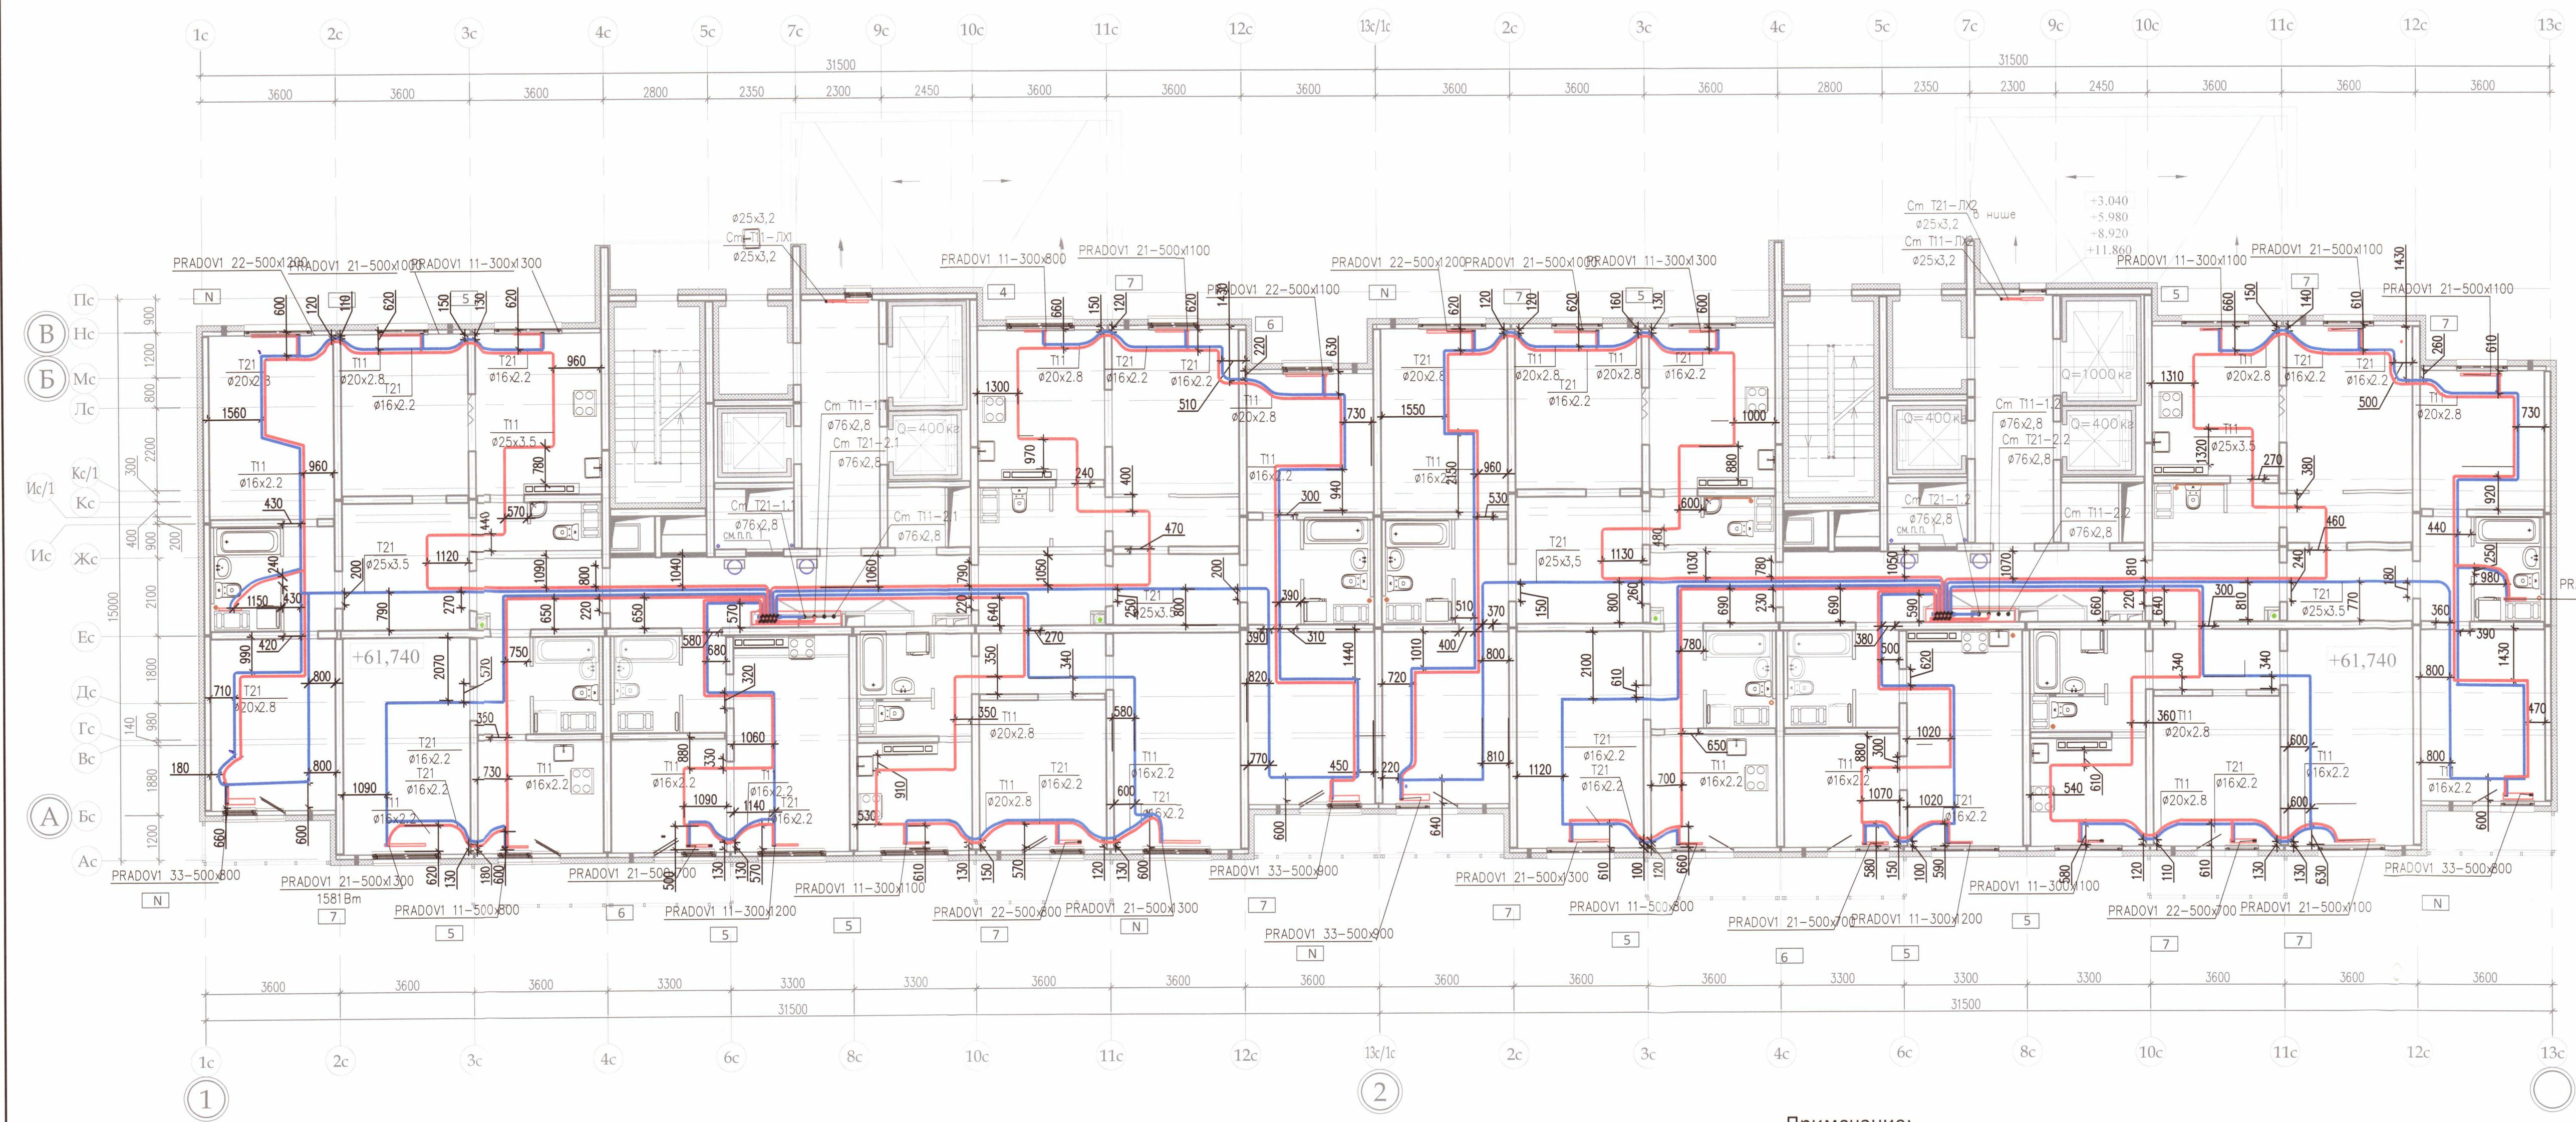

Условные обозначения:

— Трубопроводы (прямой, обратный) системы отопления, проложенные в стяжке

7 Настройка терморегулирующего клапана прибора отопления

ООО «ДСК»
Данный чертёж является исполнительным
Г.Л. инженер: Харченко Д.Е.
21 ОКТ 2018

Примечание:

- Охранная зона +/- 200 мм от осей трубопроводов
- Все размеры выполнены в мм
- Работы выполнены согласно СП 73.13330.2012
- Трубопроводы отопления смонтированы на отметке +61,740

Выполнено согласно ГОСТ 2.109-73 80

						Исполнительная схема 4.2/22			
						ООО «ЛСР. Недвижимость-Северо-Запад» г. Санкт-Петербург, Октябрьская набережная, участок 54, юго-восточнее дома 40, корпус 2, литера Г2)			
Изм.	Кол.уч.	Лист	№ док.	Подп.	Дата	Многоквартирный дом со встроено-пристроенными помещениями и пристроенным гаражом (автостоянкой), участок 4, корпус 2.	Стадия	Лист	Листов
Ген.директ		Порфеева					ИД	ОВ/21	21
Разраб.		Кадакина			01.10.18				
Пр.работ		Чухрай							
						Секция 6,7. План 22 этажа		ООО "ДСК" 	