



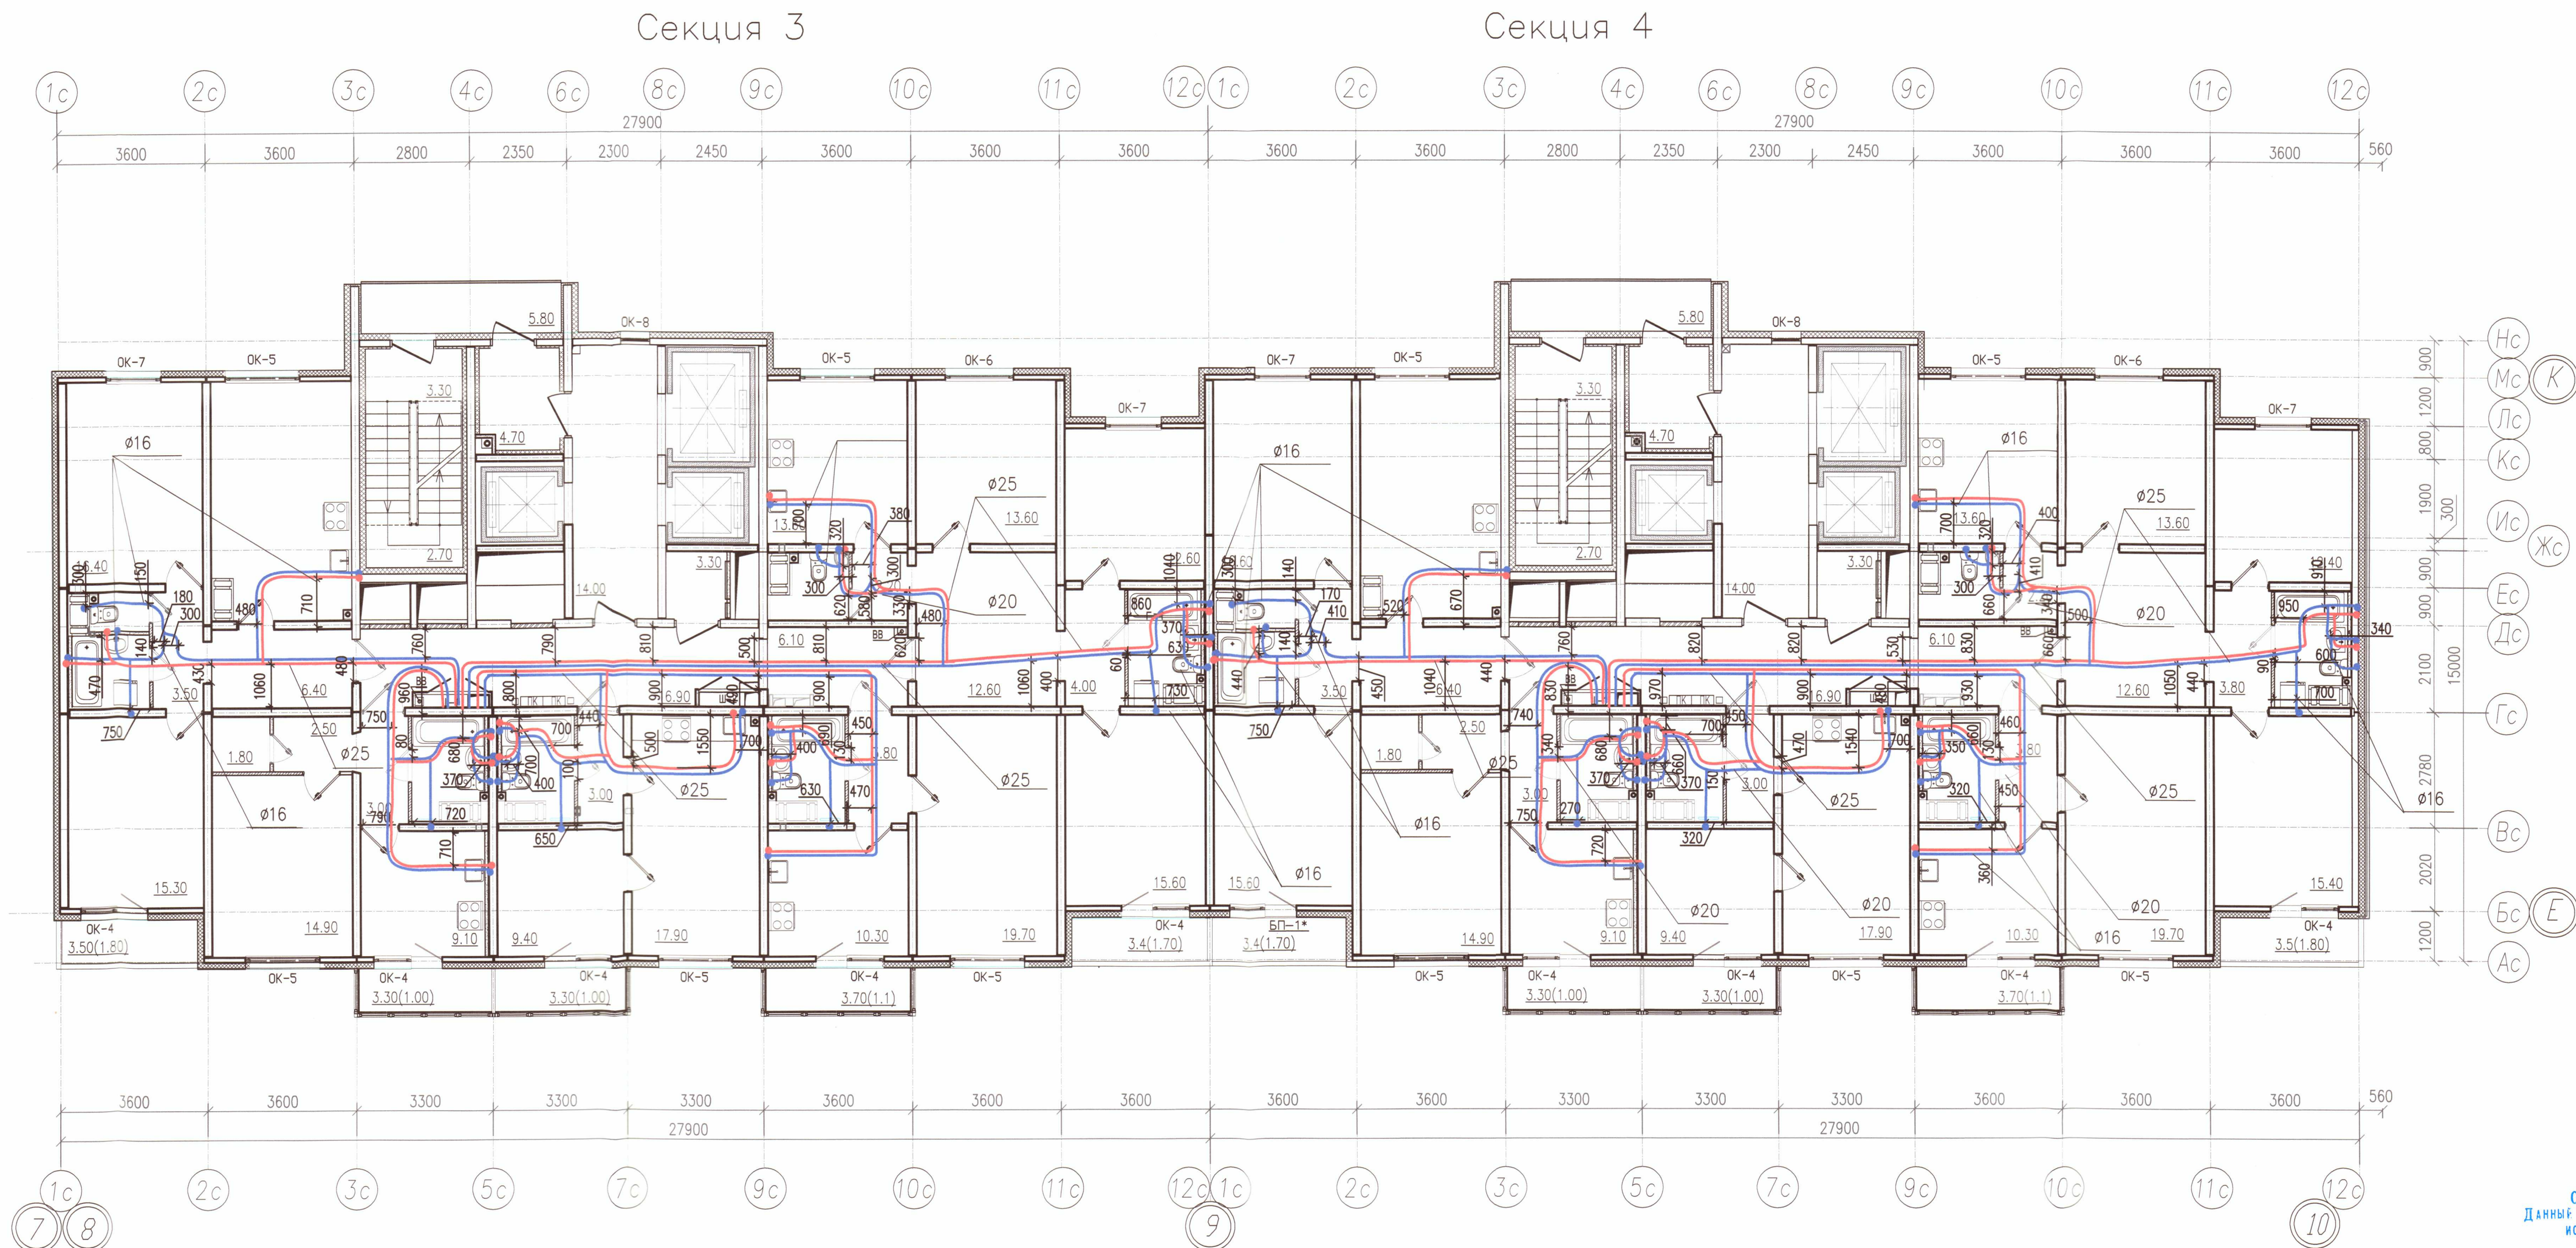

- Условные обозначения
- В1.1 — Хоз. пит. водопровод 1 (нижней) зоны
 - В1.2 — Хоз. пит. водопровод 2 (верхней) зоны
 - Т3.1 — Горячее водоснабжение 1 (нижней) зоны
 - Т3.2 — Горячее водоснабжение 2 (верхней) зоны

- Примечание:
- Охранная зона ± 200 мм от осей трубопроводов
 - Все размеры указаны в мм
 - Работы выполнены согласно СП 73.13330.2012
 - Трубопроводы отопления смонтированы на отметке + 32,240

						Исполнительная схема 6-1.2/ВК/12			
						г. Санкт-Петербург, Октябрьская набережная, дом 40, корпус 2, литера Г2			
Изм.	Код. уч.	Лист	N док.	Подп.	Дата	Многоквартирный дом со встроенно-пристроенными помещениями, участок 6, корпус 1.	Стация	Лист	Листов
Ген. дир.	Порфеев	26.07.19					ИД	ВК/12	22
Разраб.	Пряничников	26.07.19							
Пр. работ	Чухрай	26.07.19							
						Секция 3,4 План 12 этажа	ООО "ДСК" 		

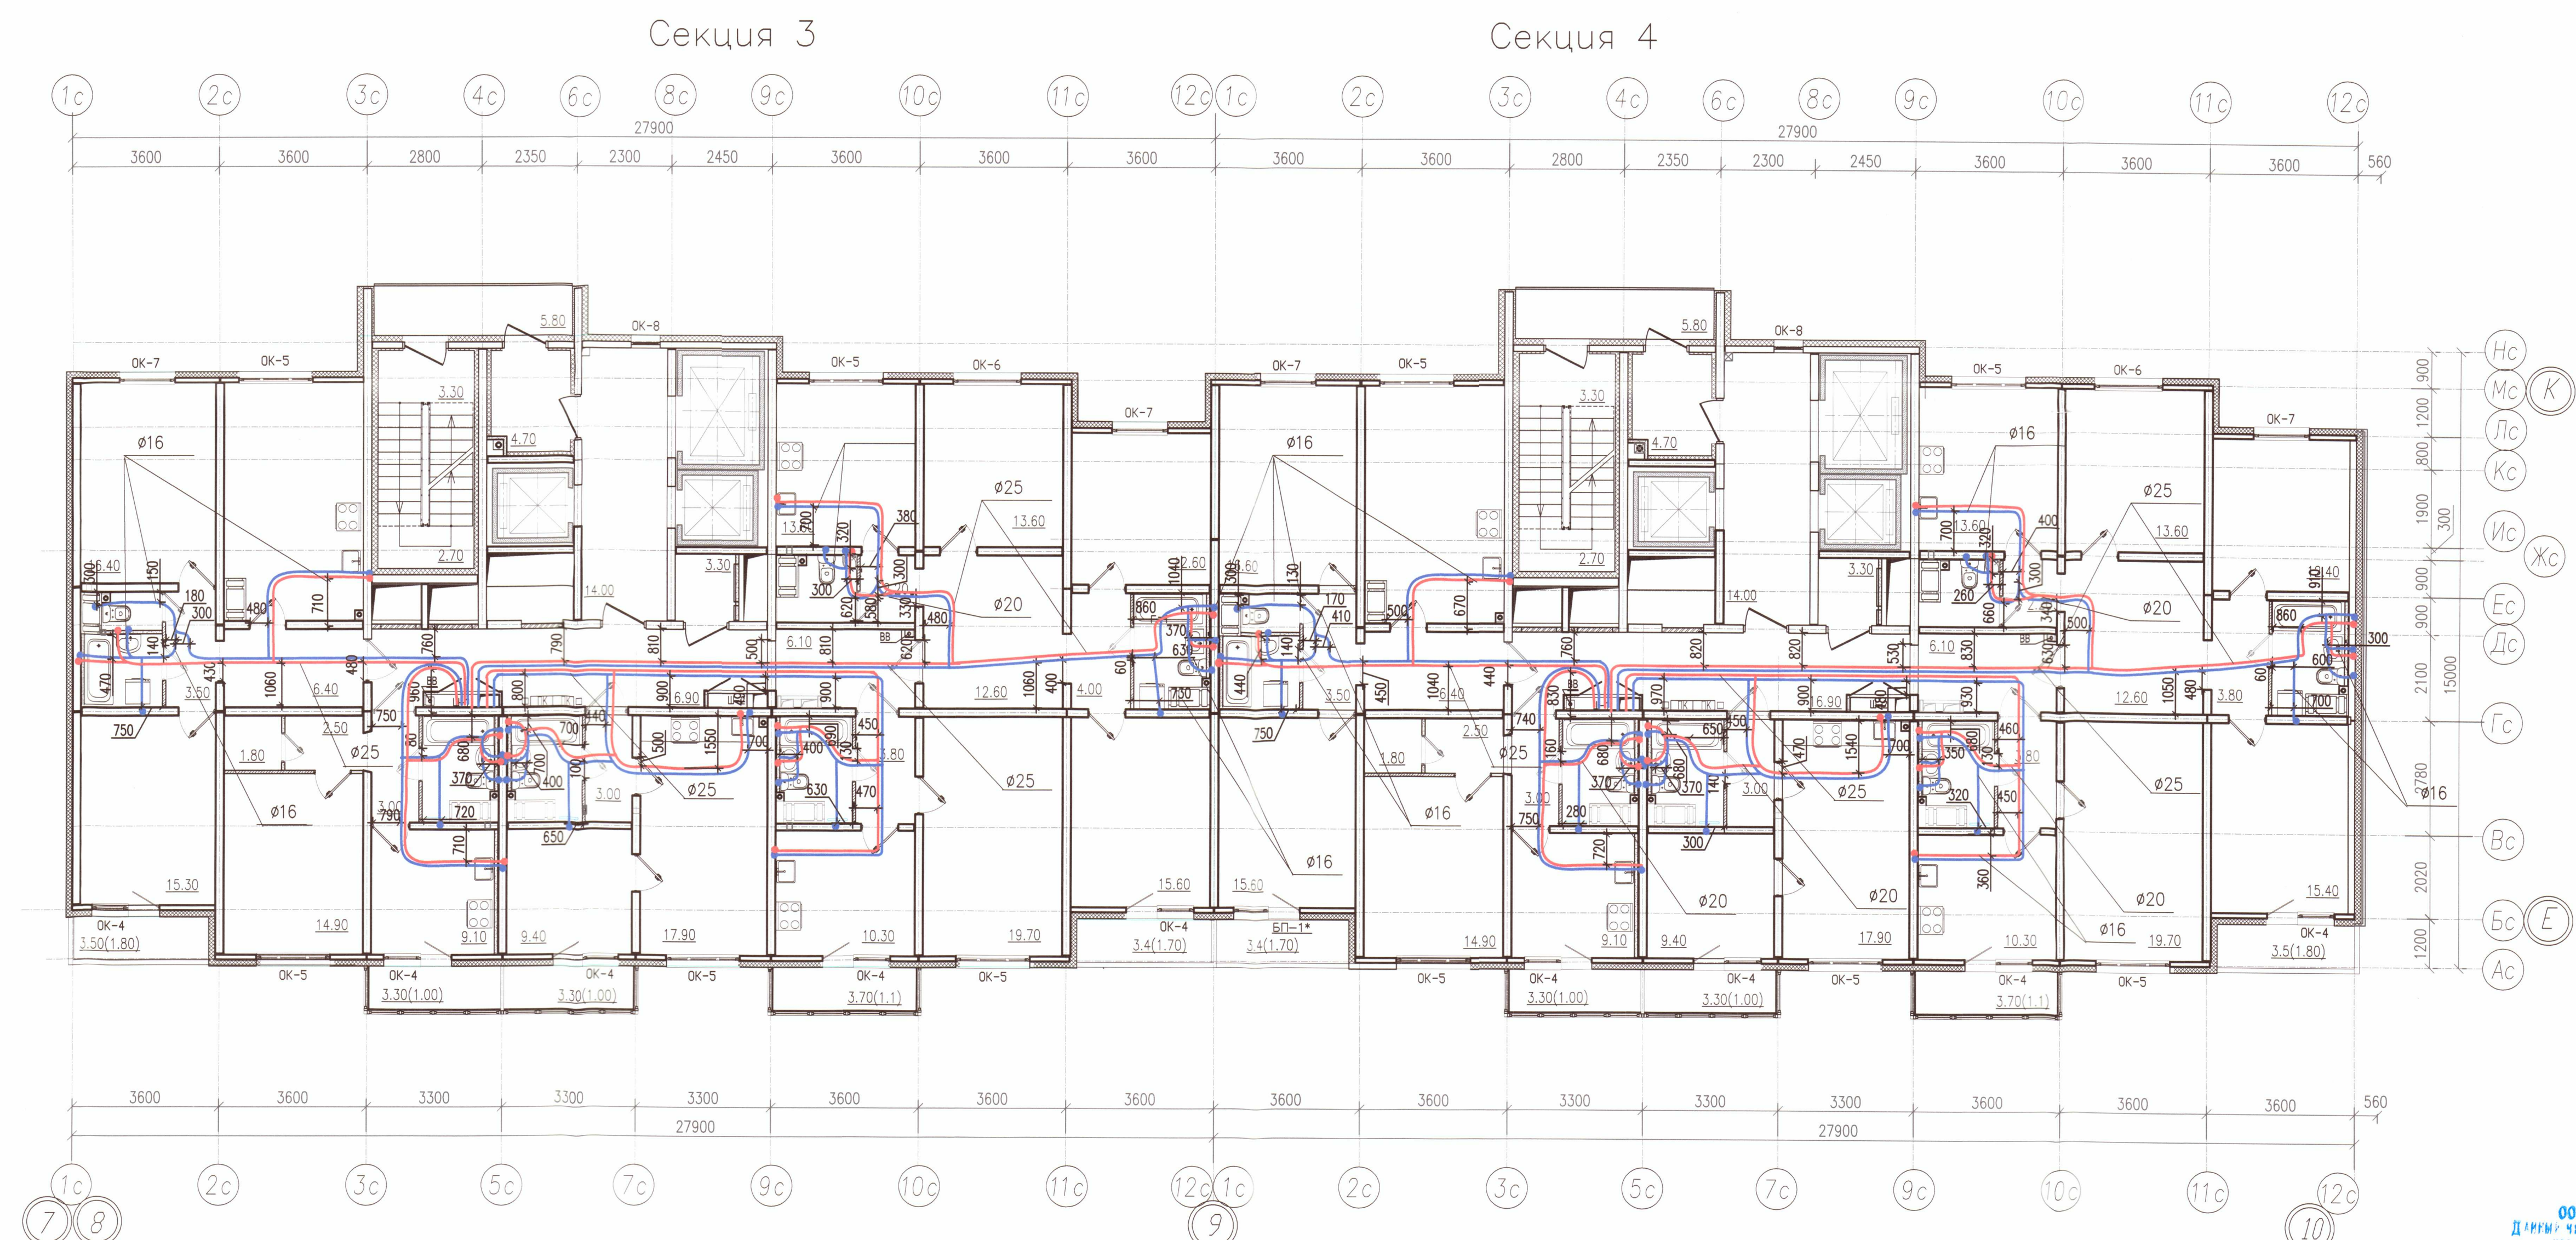


- Условные обозначения
- В1.1 — Хоз. пит. водопровод 1 (нижней) зоны
 - В1.2 — Хоз. пит. водопровод 2 (верхней) зоны
 - Т3.1 — Горячее водоснабжение 1 (нижней) зоны
 - Т3.2 — Горячее водоснабжение 2 (верхней) зоны

- Примечание:
- Охранная зона ± 200 мм от осей трубопроводов
 - Все размеры указаны в мм
 - Работы выполнены согласно СП 73.13330.2012
 - Трубопроводы отопления смонтированы на отметке + 35,180

Исполнительная схема 6-12/ВК/13					
г. Санкт-Петербург, Октябрьская набережная, дом 40, корпус 2, литера Г2					
Изм.	Код	уч.	Лист	№ док.	Дата
Ген. дир.	Порфеев	В.В.	26.07.19		
Разраб.	Пряничников	В.В.	26.07.19		
Прораб.	Чухрай	В.В.	26.07.19		
Многоквартирный дом со встроенно-пристроенными помещениями, участок 6, корпус 1.				Стадия	Лист
Секция 3,4 План 13 этажа				ИД	ВК/13
000 "ДСК"				22	

ООО «ДСК»
ДАННЫЙ ЧЕРТЕЖ ЯВЛЯЕТСЯ
ИСПОЛНИТЕЛЬНЫМ
Г.Л. ИНЖЕНЕР ХАРЧЕНКО Д.Е.
12 НОЯ 2019

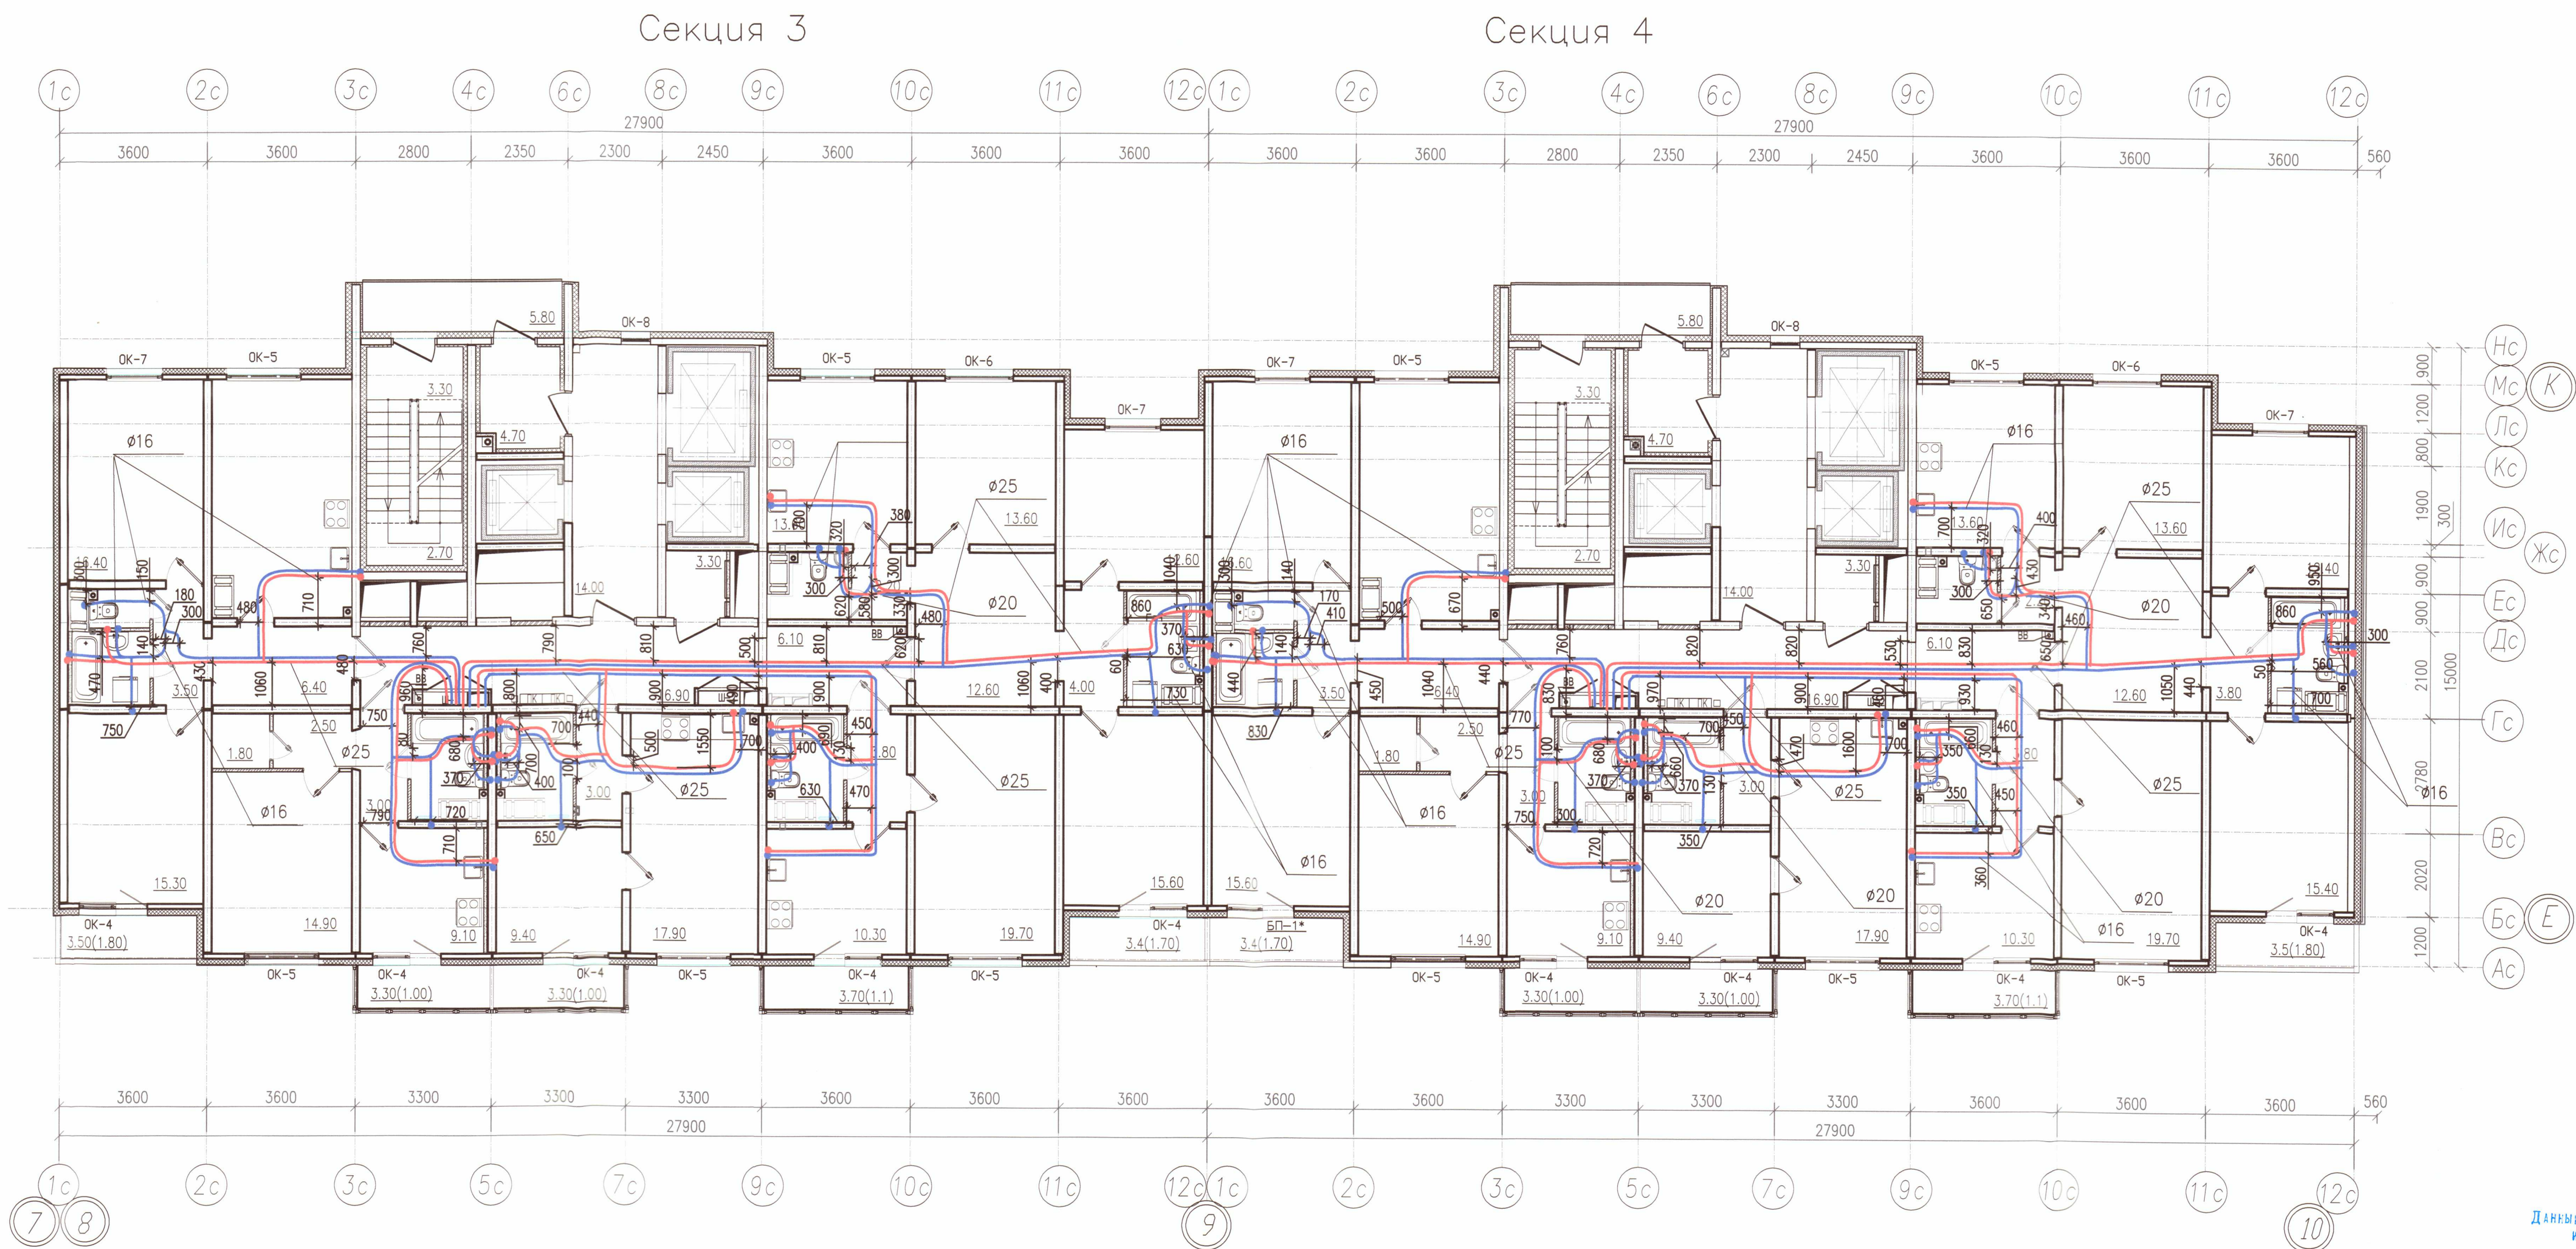

Условные обозначения

- В1.1 — Хоз. пит. водопровод 1 (нижней) зоны
В1.2 — Хоз. пит. водопровод 2 (верхней) зоны
Т3.1 — Горячее водоснабжение 1 (нижней) зоны
Т3.2 — Горячее водоснабжение 2 (верхней) зоны

Примечание:

- Охранная зона ± 200 мм от осей трубопроводов
- Все размеры указаны в мм
- Работы выполнены согласно СП 73.13330.2012
- Трубопроводы отопления смонтированы на отметке + 41,060


ООО «ДСК»
Данные чертеж является:
исполнительным
Г.Л. Инженер: Харченко Д.И.
12 НОЯ 2019

					Исполнительная схема 6-12/ВК/15		
					г. Санкт-Петербург, Октябрьская набережная, дом 40, корпус 2, литера Г2		
Изм.	Код	уч.	Лист	N	док.	Проп.	Дата
Ген. дир.		Порфеев					26.07.19
Разраб.		Пряничников					26.07.19
Пр. работ		Чухрай					26.07.19
Многоквартирный дом со встроено-пристроенными помещениями, участок 6, корпус 1.							
Секция 3,4 План 15 этажа							
Стадия							
Лист							
Листов							
ИД							
ВК/15							
22							
ООО "ДСК" 							

Копировал

A2

Секция 4

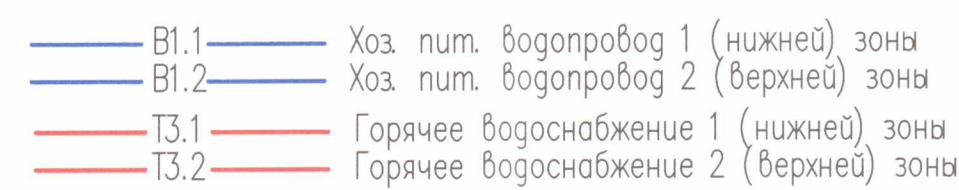


1. Охранная зона ± 200 мм от осей трубопроводов
2. Все размеры указаны в мм
3. Работы выполнены согласно СП 73.13330.2012
4. Трубопроводы отопления смонтированы на отметке + 44,000

ООО «ДСК»
ДАННЫЕ ЧЕРТЕЖ ЯВЛЯЕТСЯ
ИСПОЛНИТЕЛЬНЫМ
Г.А. ИНЖЕНЕР: ХАРЧЕНКО Д.Е.
12 НОЯ 2019

						Исполнительная схема 6-12/ВК/16			
						г. Санкт-Петербург, Октябрьская набережная, дом 40, корпус 2, литера Г2			
Изм.	Код уч.	Лист	№ док.	Подп.	Дата	Многоквартирный дом со встроенно-пристроенными помещениями, участок 6, корпус 1.	Статус	Лист	Листов
Ген. дир.	Порфеев	2		<i>П.П.</i>	26.07.19		ИД	ВК/16	22
Разраб.	Пряничников	1		<i>П.П.</i>	26.07.19				
Пр. работ	Чухрай	1		<i>Ч.Ч.</i>	26.07.19		Секция 3,4 План 16 этажа		
							ООО "ДСК" 		

Копировал

A2

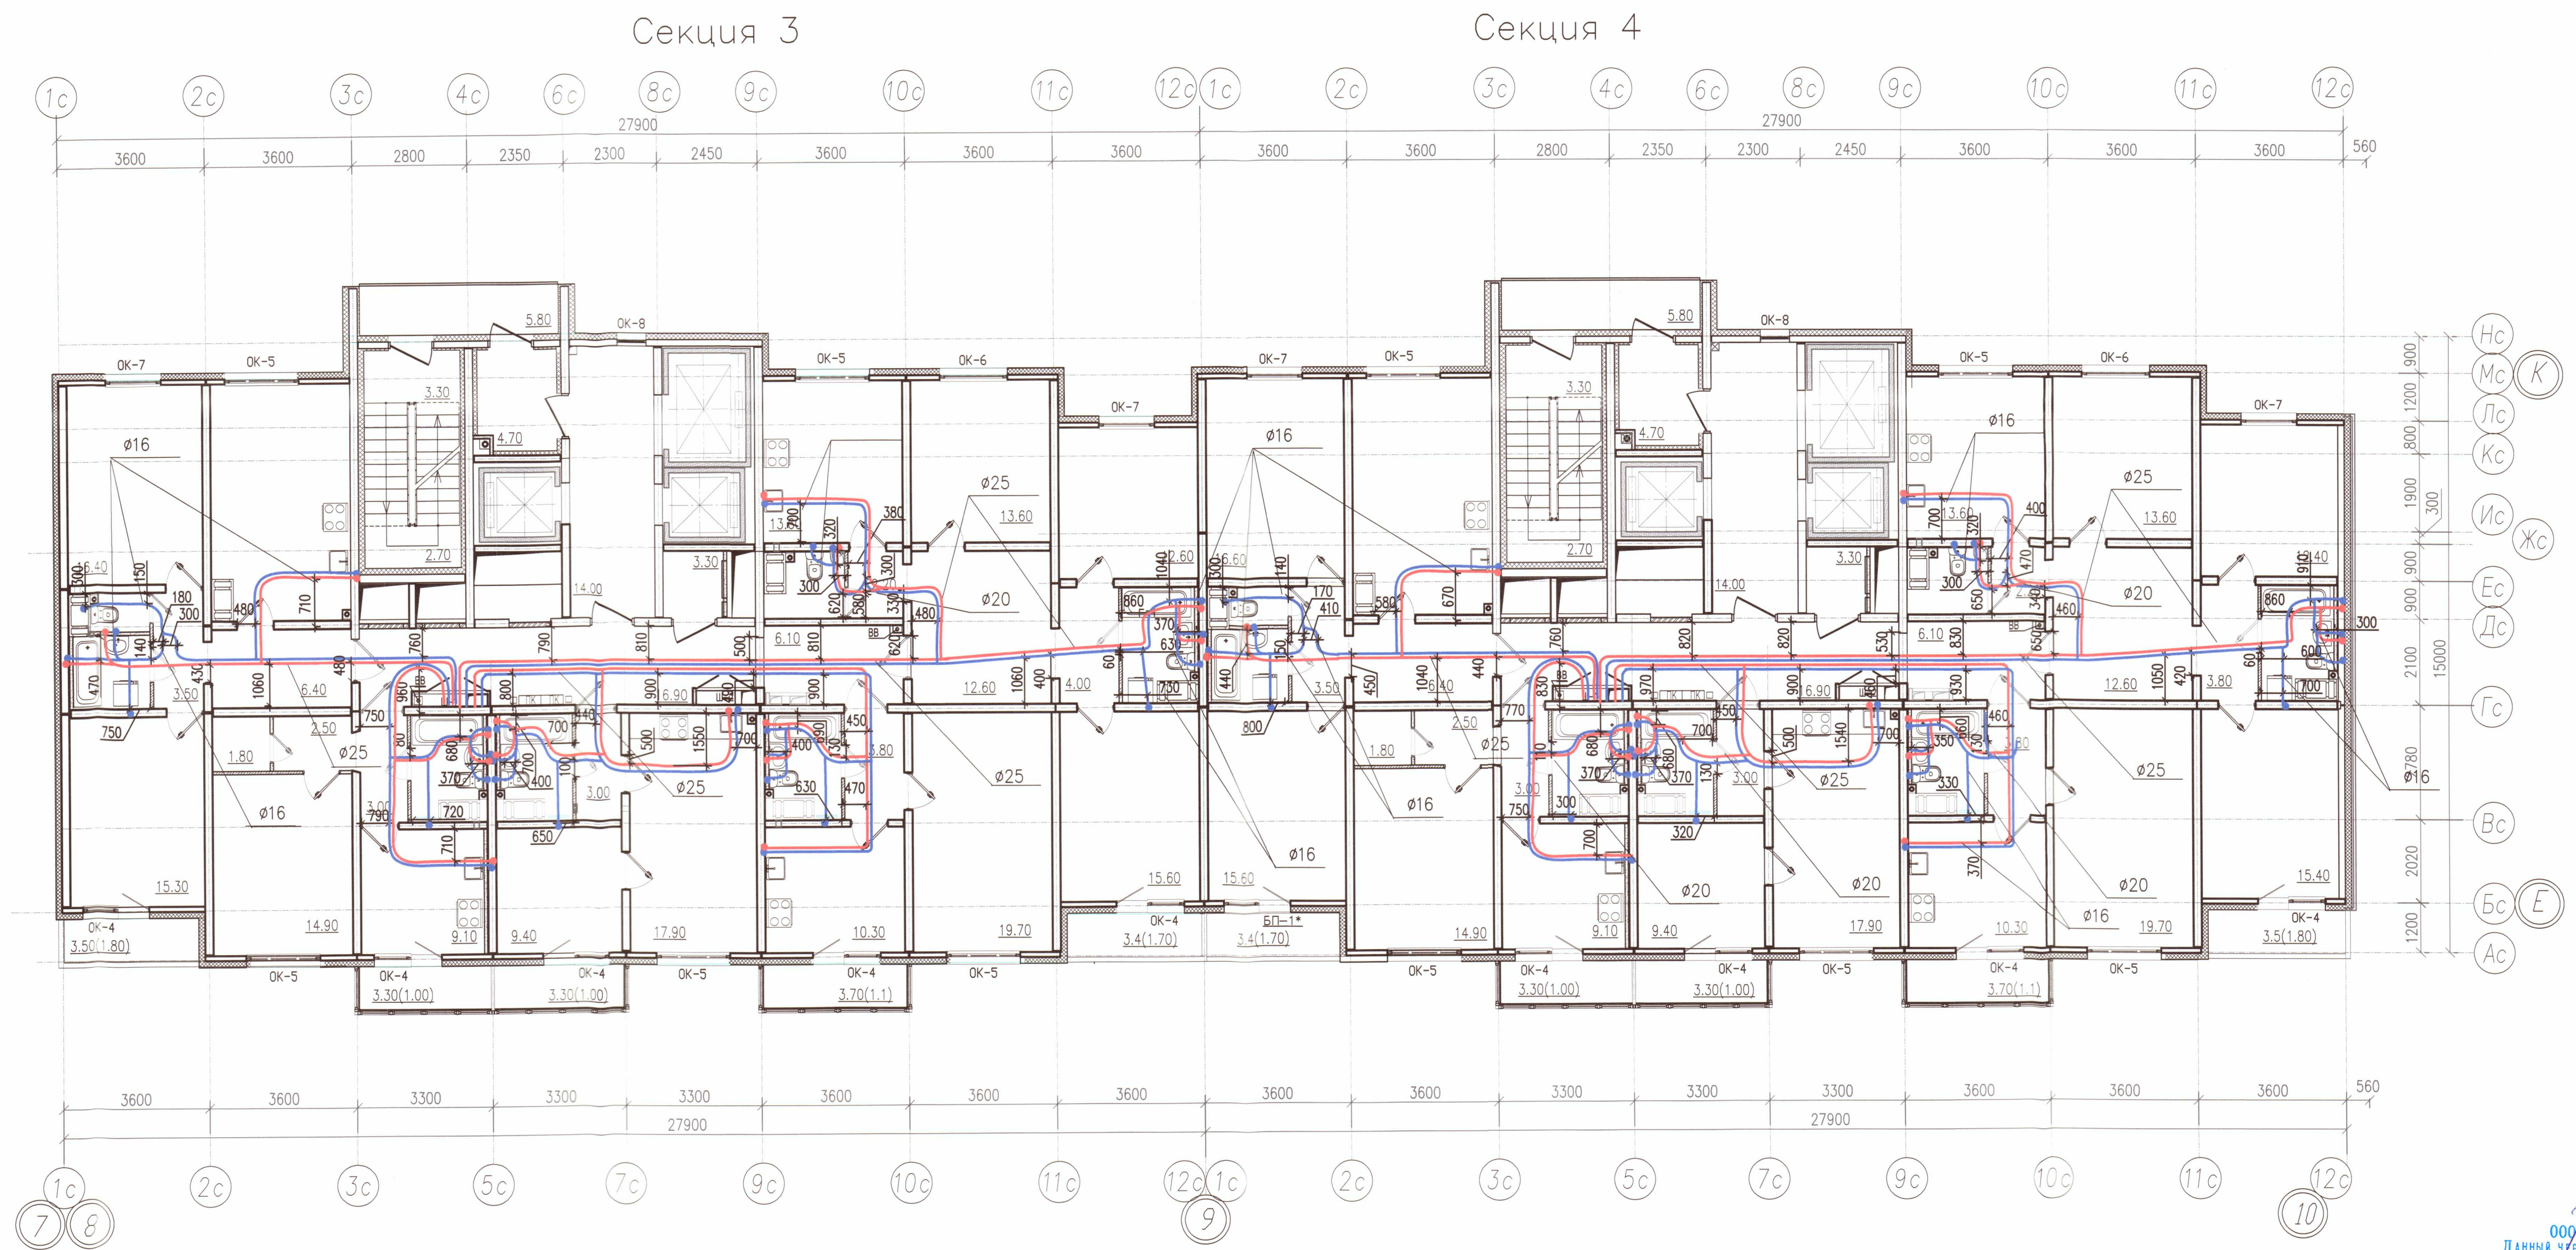


- Условные обозначения
- В1.1 — Хоз. пит. водопровод 1 (нижней) зоны
 - В1.2 — Хоз. пит. водопровод 2 (верхней) зоны
 - Т3.1 — Горячее водоснабжение 1 (нижней) зоны
 - Т3.2 — Горячее водоснабжение 2 (верхней) зоны

- Примечание:
- Охранная зона ± 200 мм от осей трубопроводов
 - Все размеры указаны в мм
 - Работы выполнены согласно СП 73.13330.2012
 - Трубопроводы отопления смонтированы на отметке + 46,940

Исполнительная схема 6-12/ВК/17					
г. Санкт-Петербург, Октябрьская набережная, дом 40, корпус 2, литера Г2					
Изм.	Кол. у.	Лист	№ док.	Подп.	Дата
Ген. дир.	Порфеев	26.07.19			
Разраб.	Пряничников	26.07.19			
Пр. работ	Чухрай	26.07.19			
Многоквартирный дом со встроенно-пристроенными помещениями, участок 6, корпус 1				Статус	Лист
Секция 3,4 План 17 этажа				ИД	ВК/17
				Листов	22

ООО «ДСК»
Данный чертеж является
исполнительным
Г.Л. ИНЖЕНЕР: Харченко Д.Е.
12 НОЯ 2019

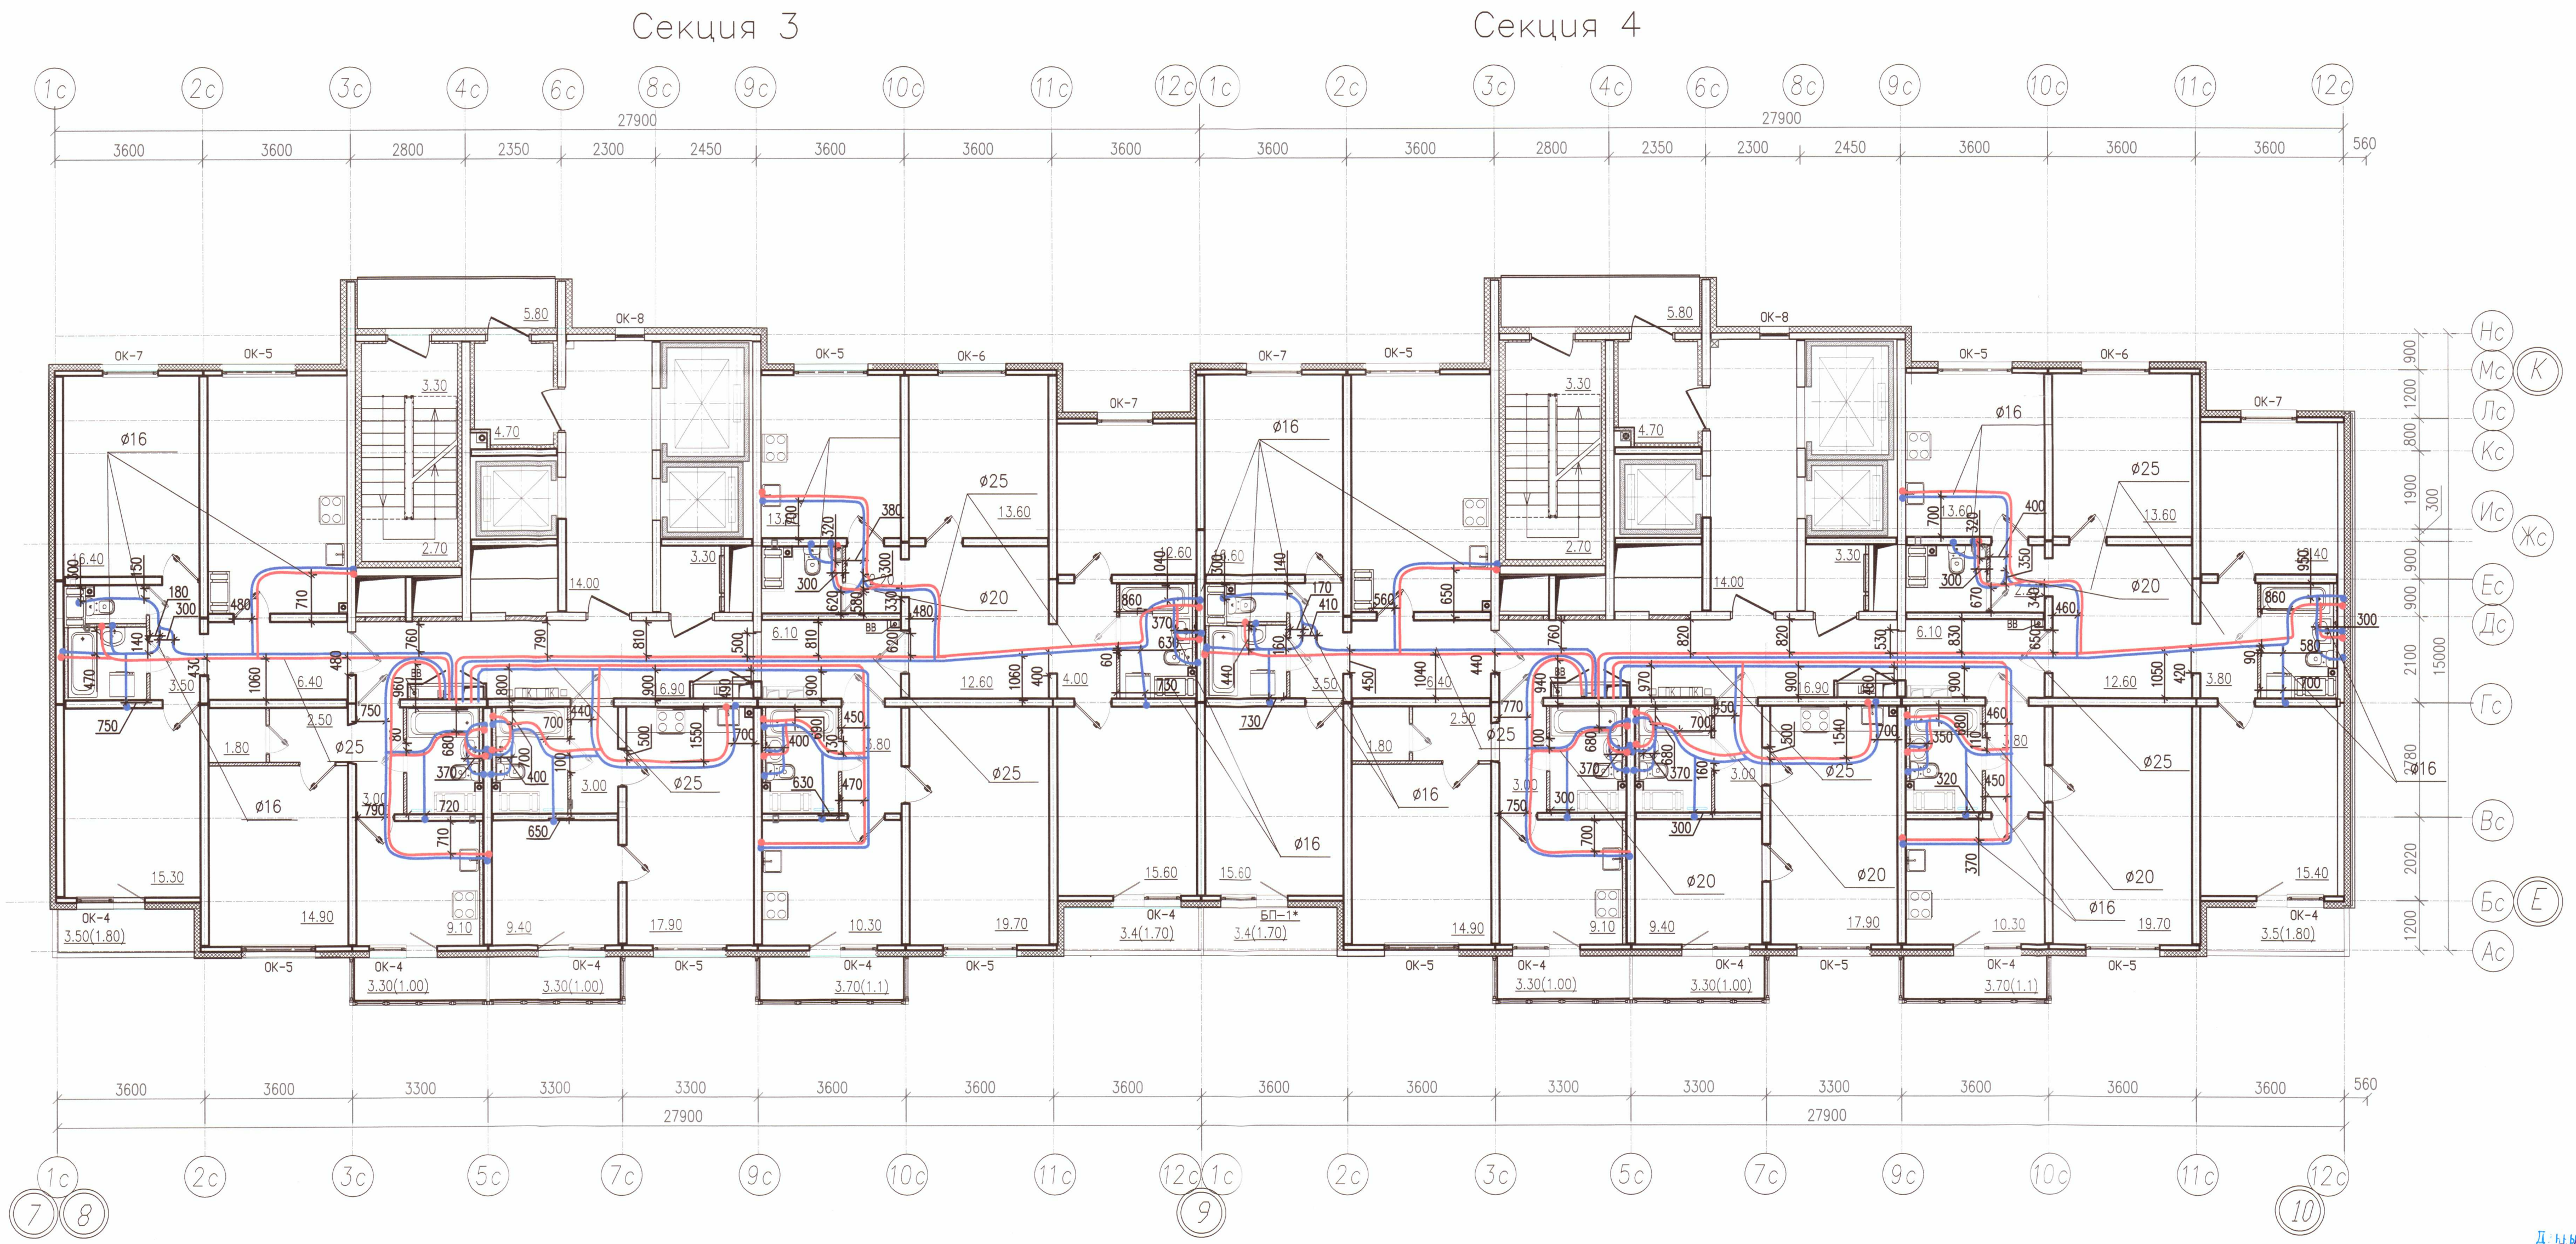


Условные обозначения

- В1.1 — Хоз. пит. водопровод 1 (нижней) зоны
- В1.2 — Хоз. пит. водопровод 2 (верхней) зоны
- Т3.1 — Горячее водоснабжение 1 (нижней) зоны
- Т3.2 — Горячее водоснабжение 2 (верхней) зоны

- Примечание:
- Охранная зона ± 200 мм от осей трубопроводов
 - Все размеры указаны в мм
 - Работы выполнены согласно СП 73.13330.2012
 - Трубопроводы отопления смонтированы на отметке + 49,880

ООО «ДСК»
Дизайн-проект
Исполнительный
Генеральный инженер: Харченко Д.Е.
12 НОЯ 2019

Исполнительная схема 6-1.2/ВК/18					
г. Санкт-Петербург, Октябрьская набережная, дом 40, корпус 2, литера Г2					
Изм.	Кол. уч.	Лист	№ док.	Дата	Многоквартирный дом со встроенно-пристроенными помещениями, участок 6, корпус 1
Ген. дир.	Порфеева	26.07.19	26.07.19	26.07.19	
Разраб.	Пряничников	26.07.19	26.07.19	26.07.19	
Пр. работ	Чухрай	26.07.19	26.07.19	26.07.19	
Секция 3,4 План 18 этажа				Стация	Лист
				ИД	ВК/18
				Листов	22
Копировал				ООО «ДСК»	

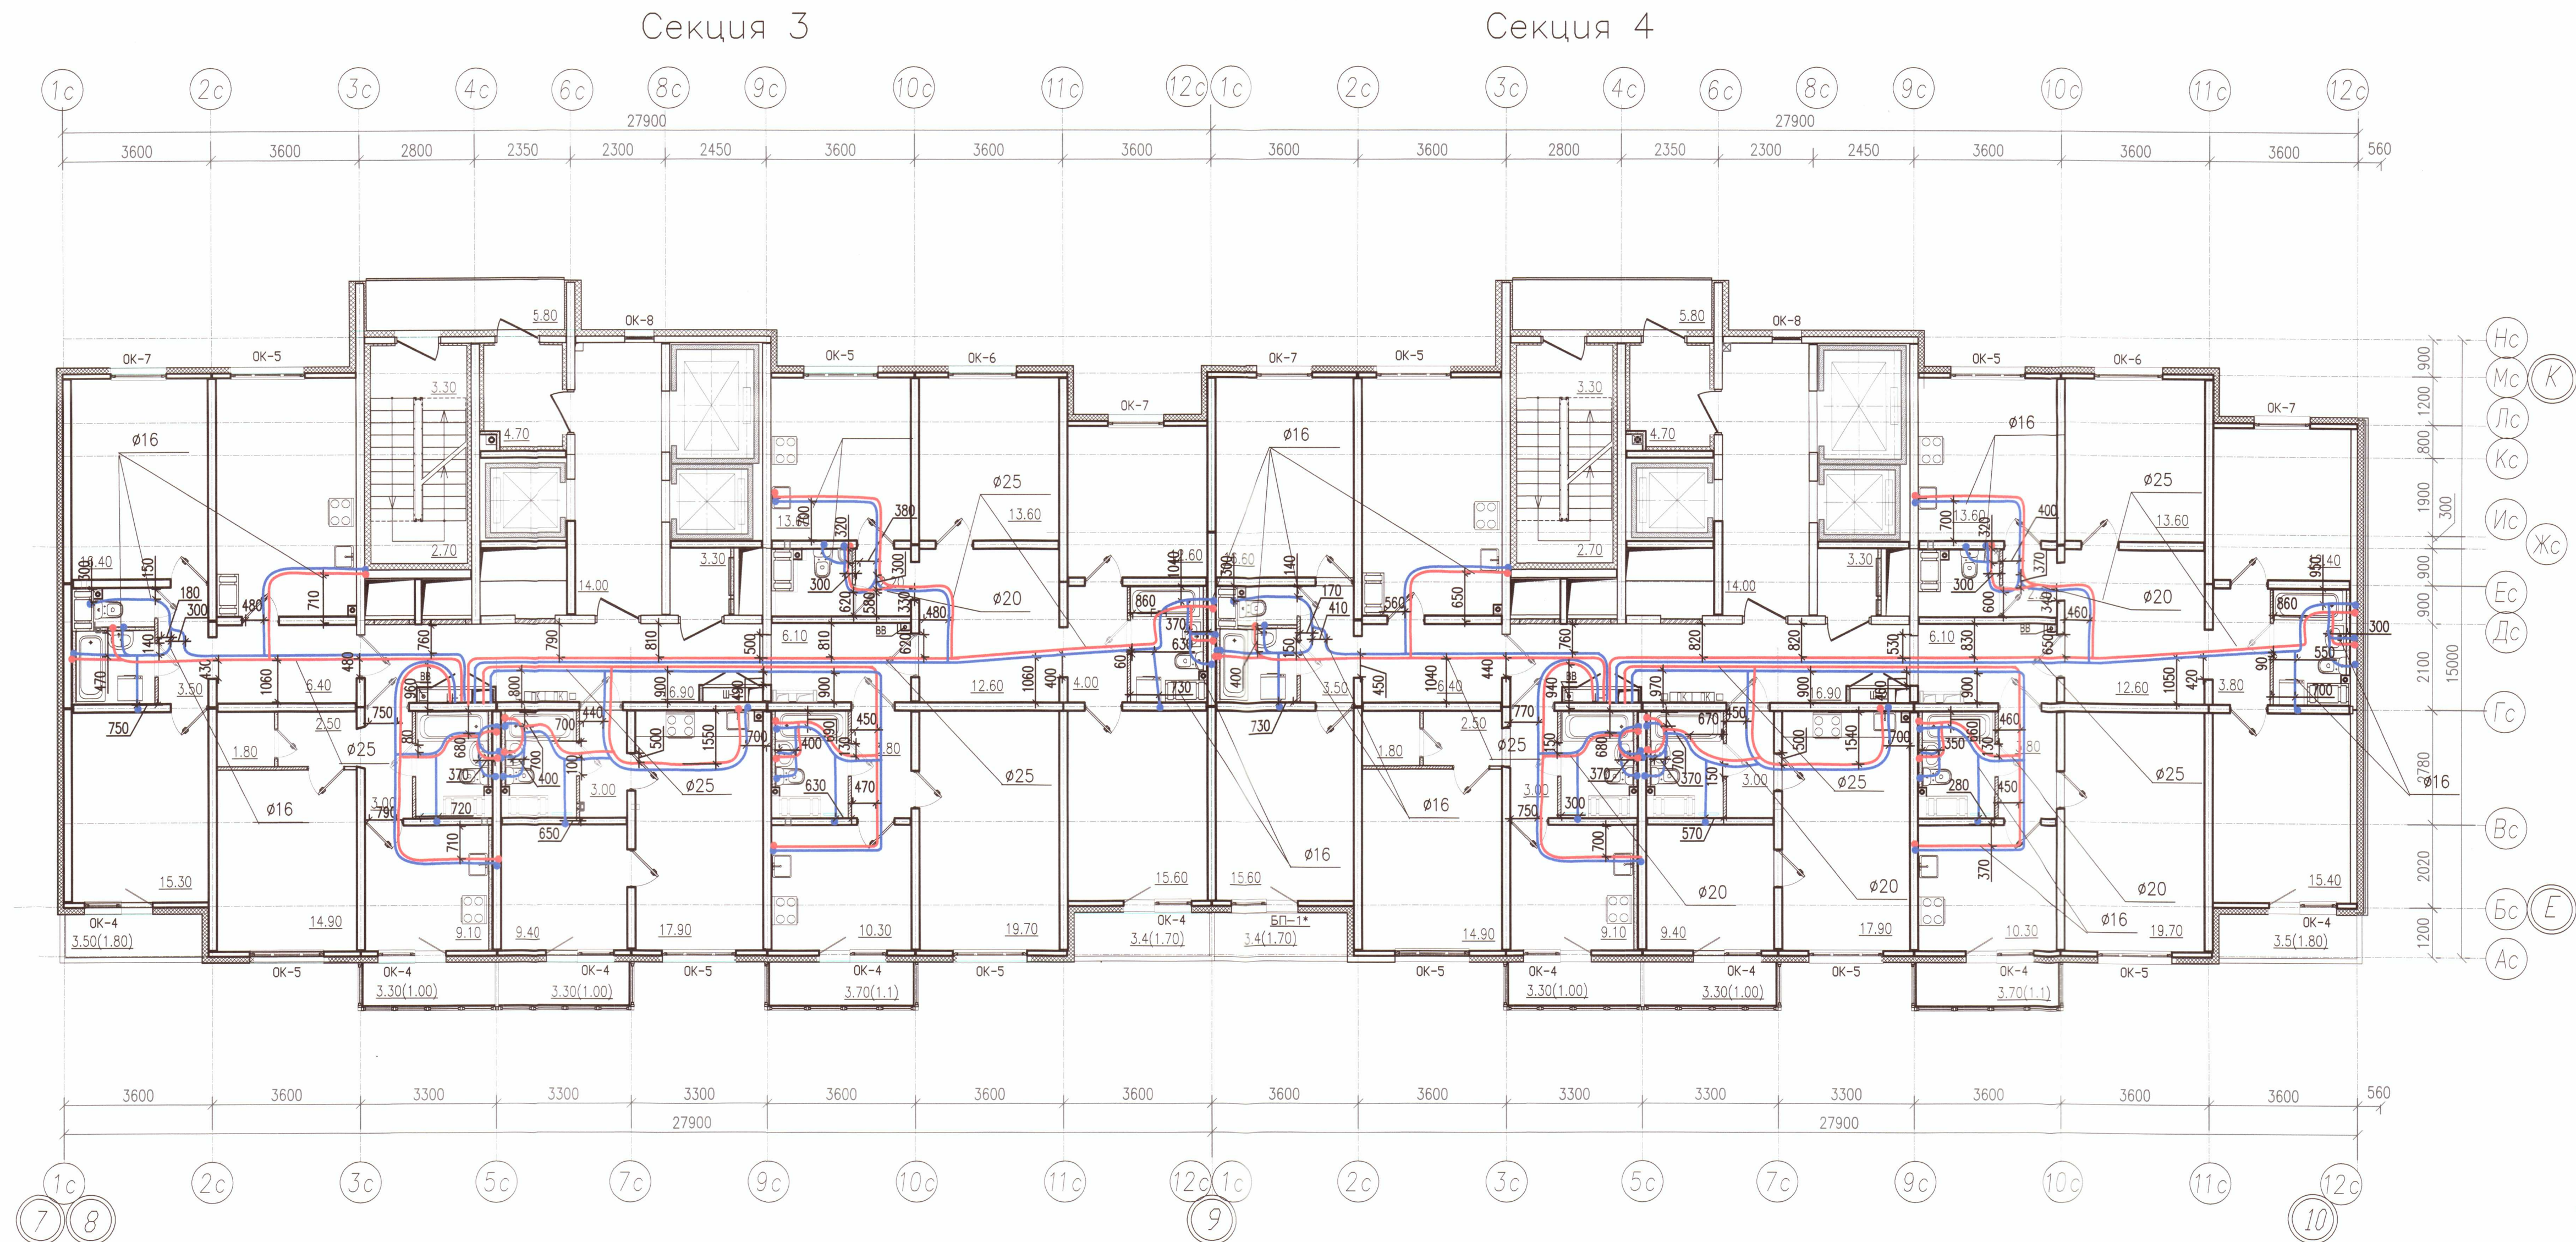

Условные обозначения

- В1.1 — Хоз. пит. водопровод 1 (нижней) зоны
- В1.2 — Хоз. пит. водопровод 2 (верхней) зоны
- Т3.1 — Горячее водоснабжение 1 (нижней) зоны
- Т3.2 — Горячее водоснабжение 2 (верхней) зоны

Примечание:

- Охранная зона ± 200 мм от осей трубопроводов
- Все размеры указаны в мм
- Работы выполнены согласно СП 73.13330.2012
- Трубопроводы отопления смонтированы на отметке + 52,820


000 "ДСК"
Данный чертеж является
исполнительным
Гл. инженер: Урченко Д.Е.

12 НОЯ 2019

Исполнительная схема 6-12/ВК/19					
г. Санкт-Петербург, Октябрьская набережная, дом 40, корпус 2, литера Г2					
Изм.	Кол. уч.	Пуст.	И. ок.	Пр. ар.	Дата
Ген. дир.	Порфеев	26.07.19	26.07.19	26.07.19	26.07.19
Разраб.	Пряничников	26.07.19	26.07.19	26.07.19	26.07.19
Прораб.	Чухрай	26.07.19	26.07.19	26.07.19	26.07.19
Многоквартирный дом со встроенно-приставными помещениями, участок 6, корпус 1.				Стадия	Лист
Секция 3,4 План 19 этажа				ИД	Листов
000 "ДСК"				ВК/19	22

Копировал

A2

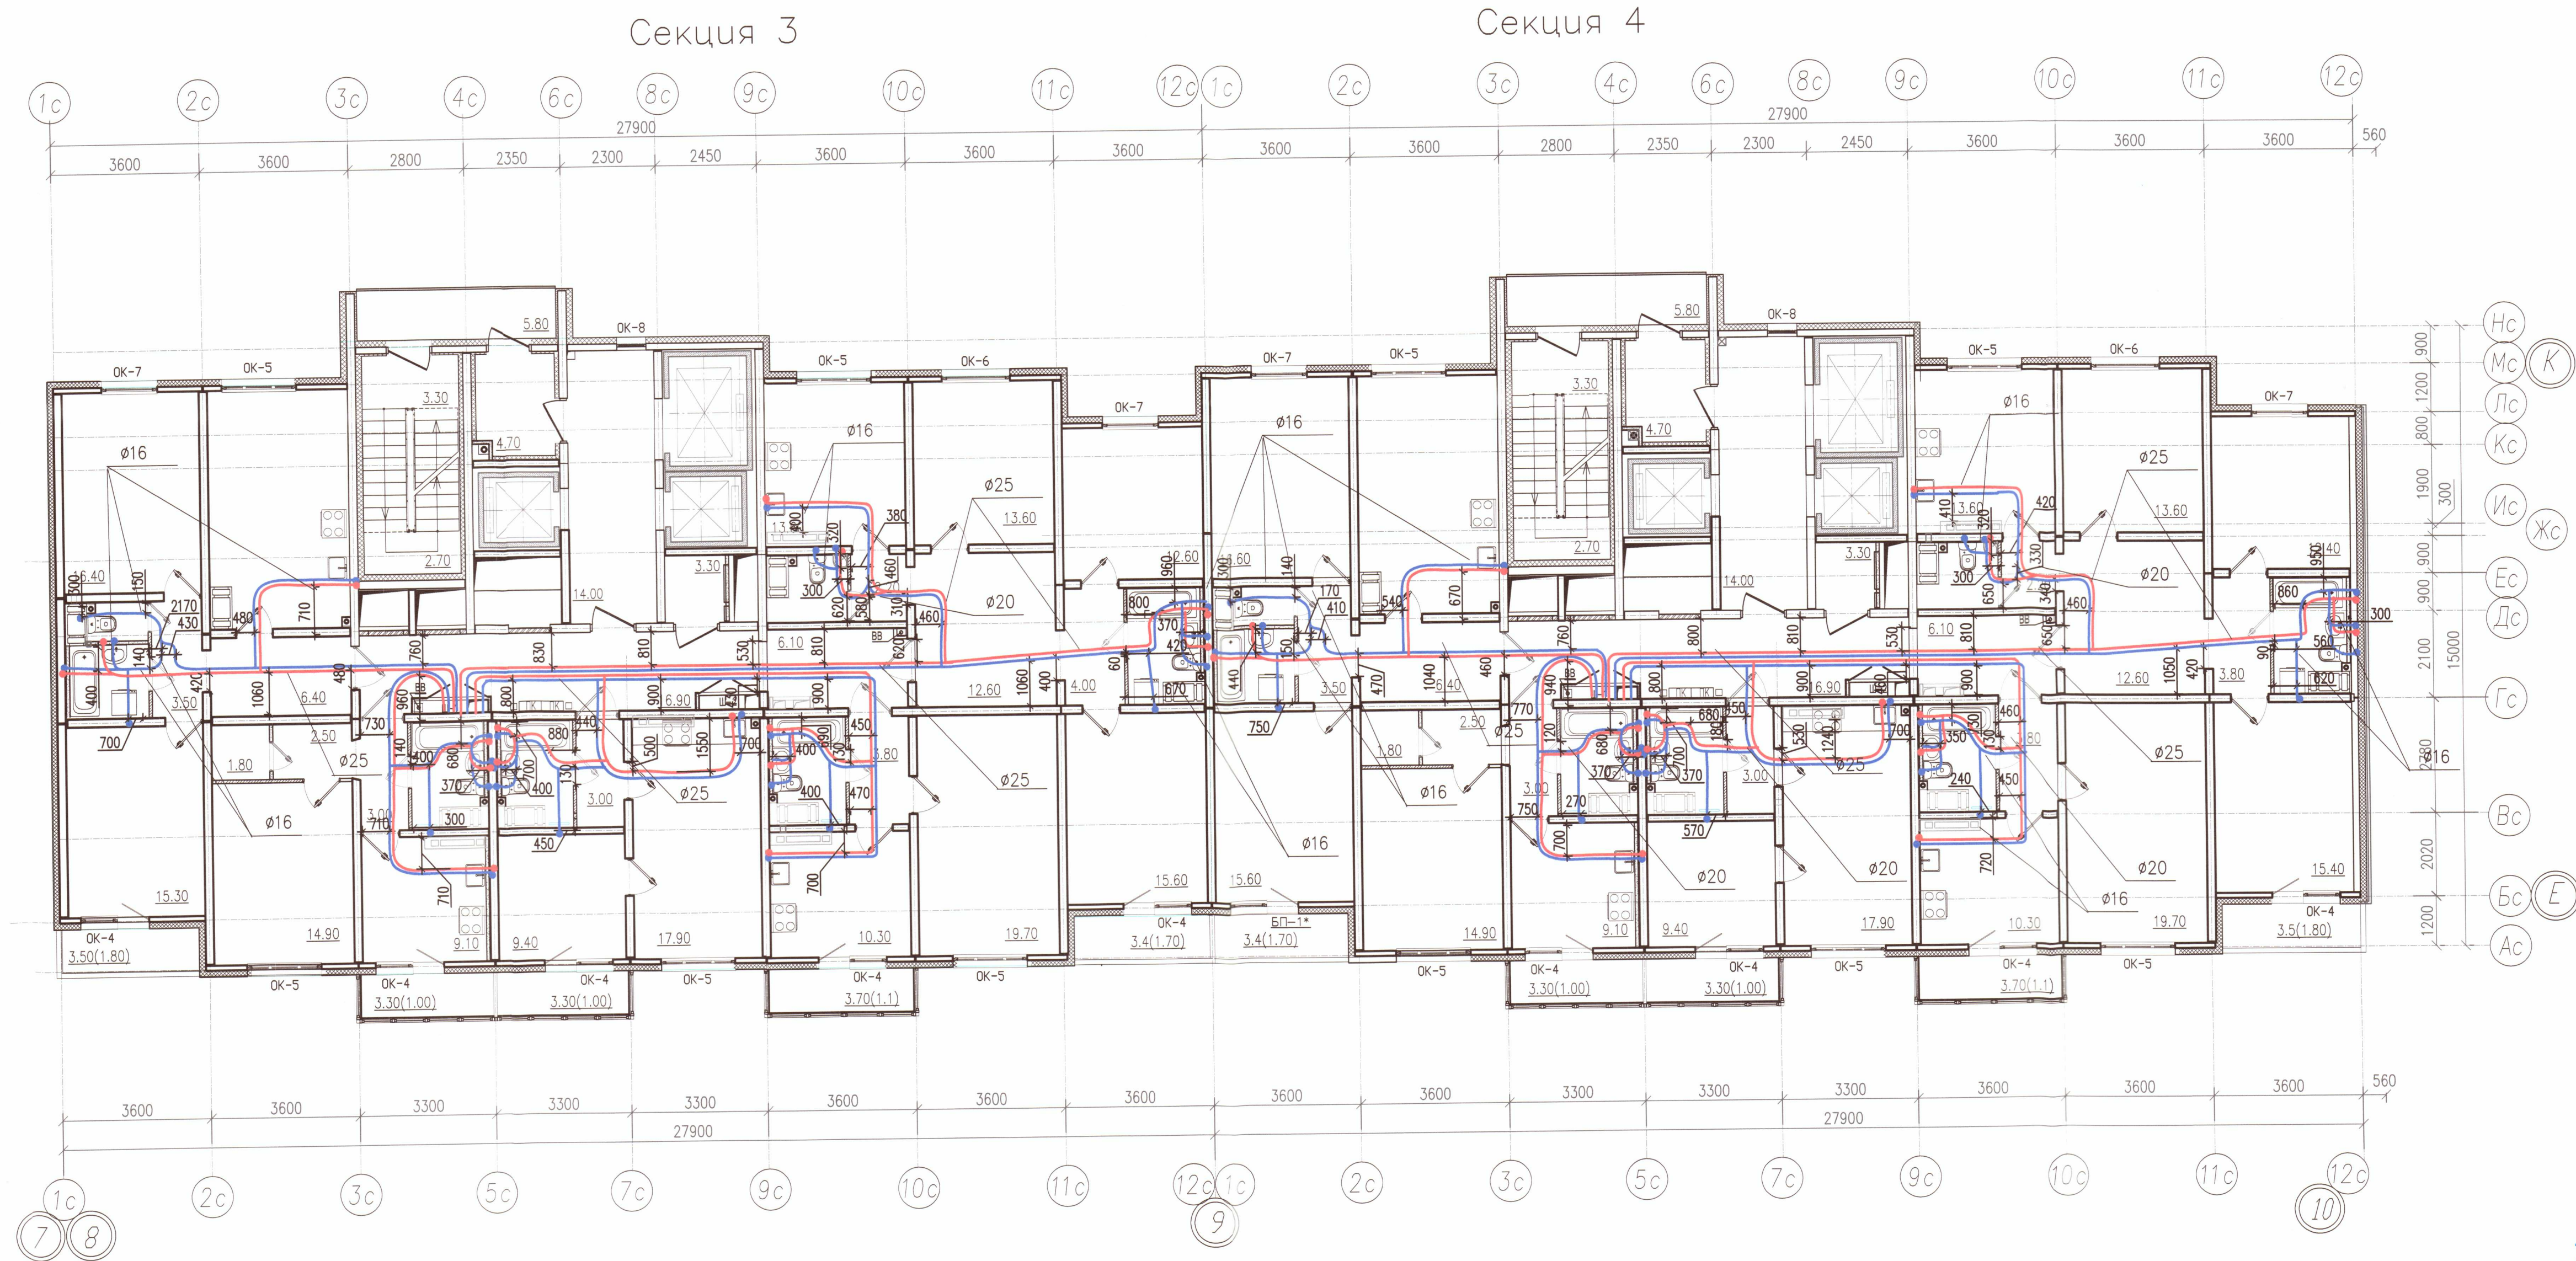

Условные обозначения

- В1.1 — Хоз. пит. водопровод 1 (нижней) зоны
В1.2 — Хоз. пит. водопровод 2 (верхней) зоны
Т3.1 — Горячее водоснабжение 1 (нижней) зоны
Т3.2 — Горячее водоснабжение 2 (верхней) зоны


Примечание:

- Охранная зона ± 200 мм от осей трубопроводов
- Все размеры указаны в мм
- Работы выполнены согласно СП 73.13330.2012
- Трубопроводы отопления смонтированы на отметке + 55,760

Исполнительная схема 6-12/ВК/20					
г. Санкт-Петербург, Октябрьская набережная, дом 40, корпус 2, литера Г2					
Изм.	Кол. уч.	Лист	№ док.	Дата	
Ген. дир.	Порфеев	26.07.19			
Разраб.	Пряничников	26.07.19			
Пр. работ	Чухрай	26.07.19			
Многоквартирный дом со встроенно-пристроенными помещениями, участок 6, корпус 1.				Стация	Лист
Секция 3,4 План 20 этажа				ИД	ВК/20
ООО "ДСК"				Лист	22

Копировал

А2

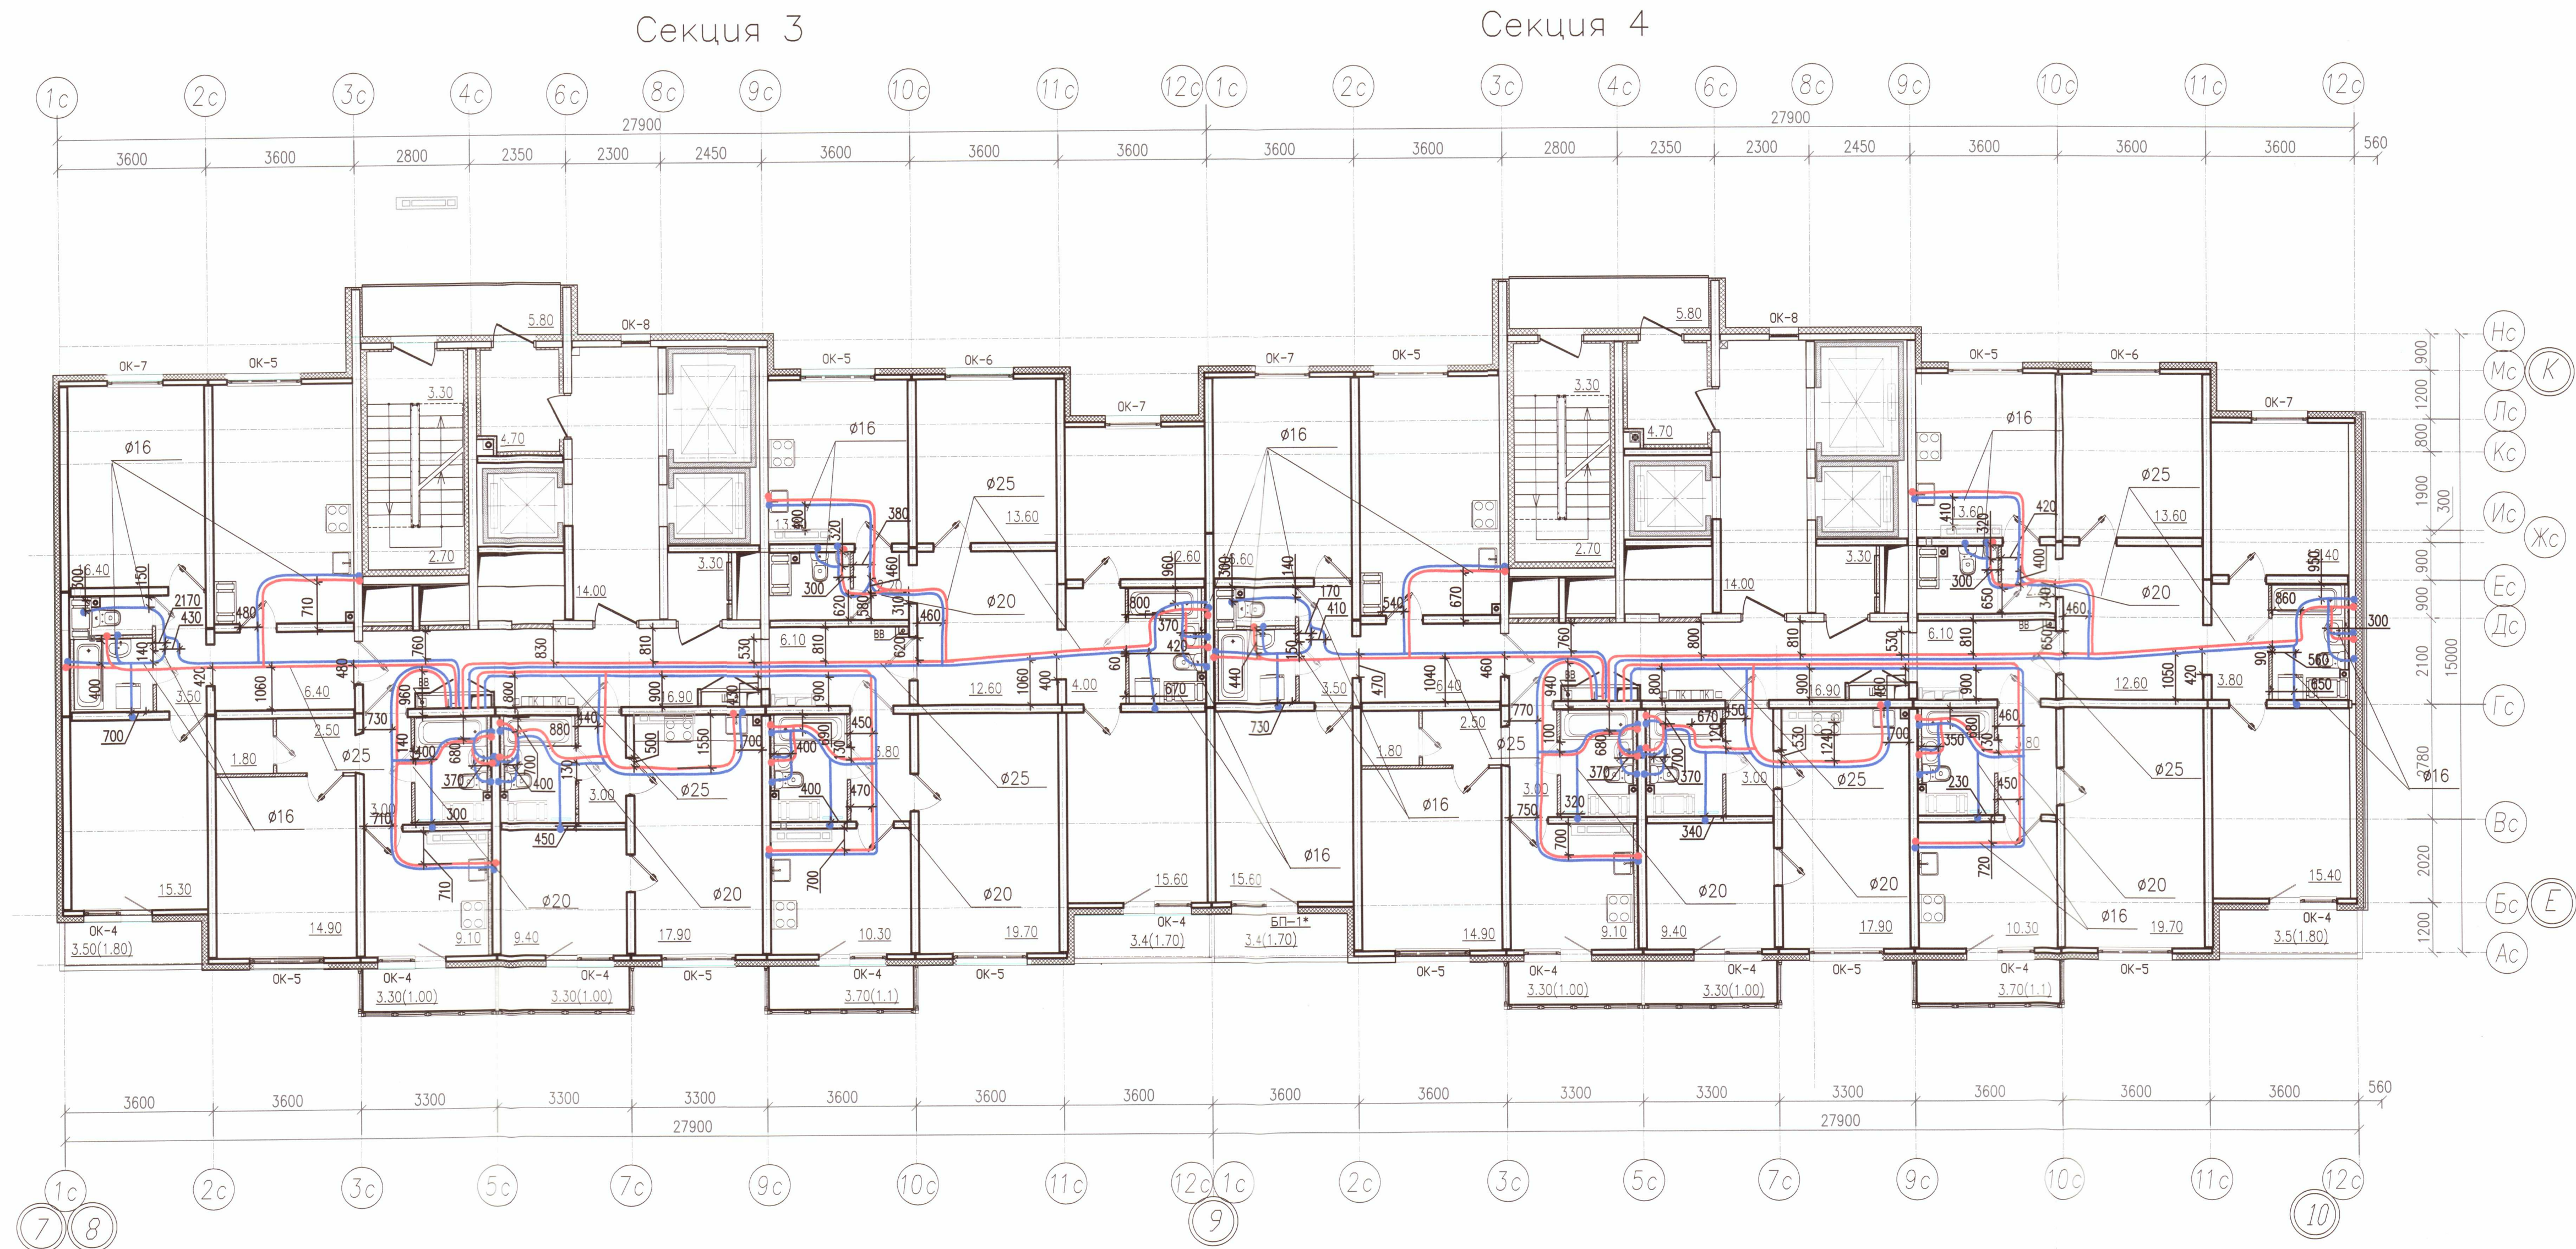

Условные обозначения

- В1.1 — Хоз. пит. водопровод 1 (нижней) зоны
В1.2 — Хоз. пит. водопровод 2 (верхней) зоны
Т3.1 — Горячее водоснабжение 1 (нижней) зоны
Т3.2 — Горячее водоснабжение 2 (верхней) зоны

Примечание:

- Охранная зона ± 200 мм от осей трубопроводов
- Все размеры указаны в мм
- Работы выполнены согласно СП 73.13330.2012
- Трубопроводы отопления смонтированы на отметке $+ 58,700$


ООО «ДСК»
Данные чертежа являются
исключительным
г.л. инженер Харченко Д.Е.

12 НОЯ 2019

Исполнительная схема 6-12/ВК/21					
г. Санкт-Петербург, Октябрьская набережная, дом 40, корпус 2, литера Г2					
Изм.	Код	уч.	Лист	№ док.	Подп.
Ген. дир.	Порфеев	Д.Е.	26.07.19	Многоквартирный дом со встроено-пристроенными помещениями, участок 6, корпус 1.	ИД
Разраб.	Пряничников	Д.Е.	26.07.19	Секция 3,4 План 21 этажа	Лист
Пр. работ	Чухрай	Д.Е.	26.07.19	000 «ДСК»	Листов

Копировал

A2

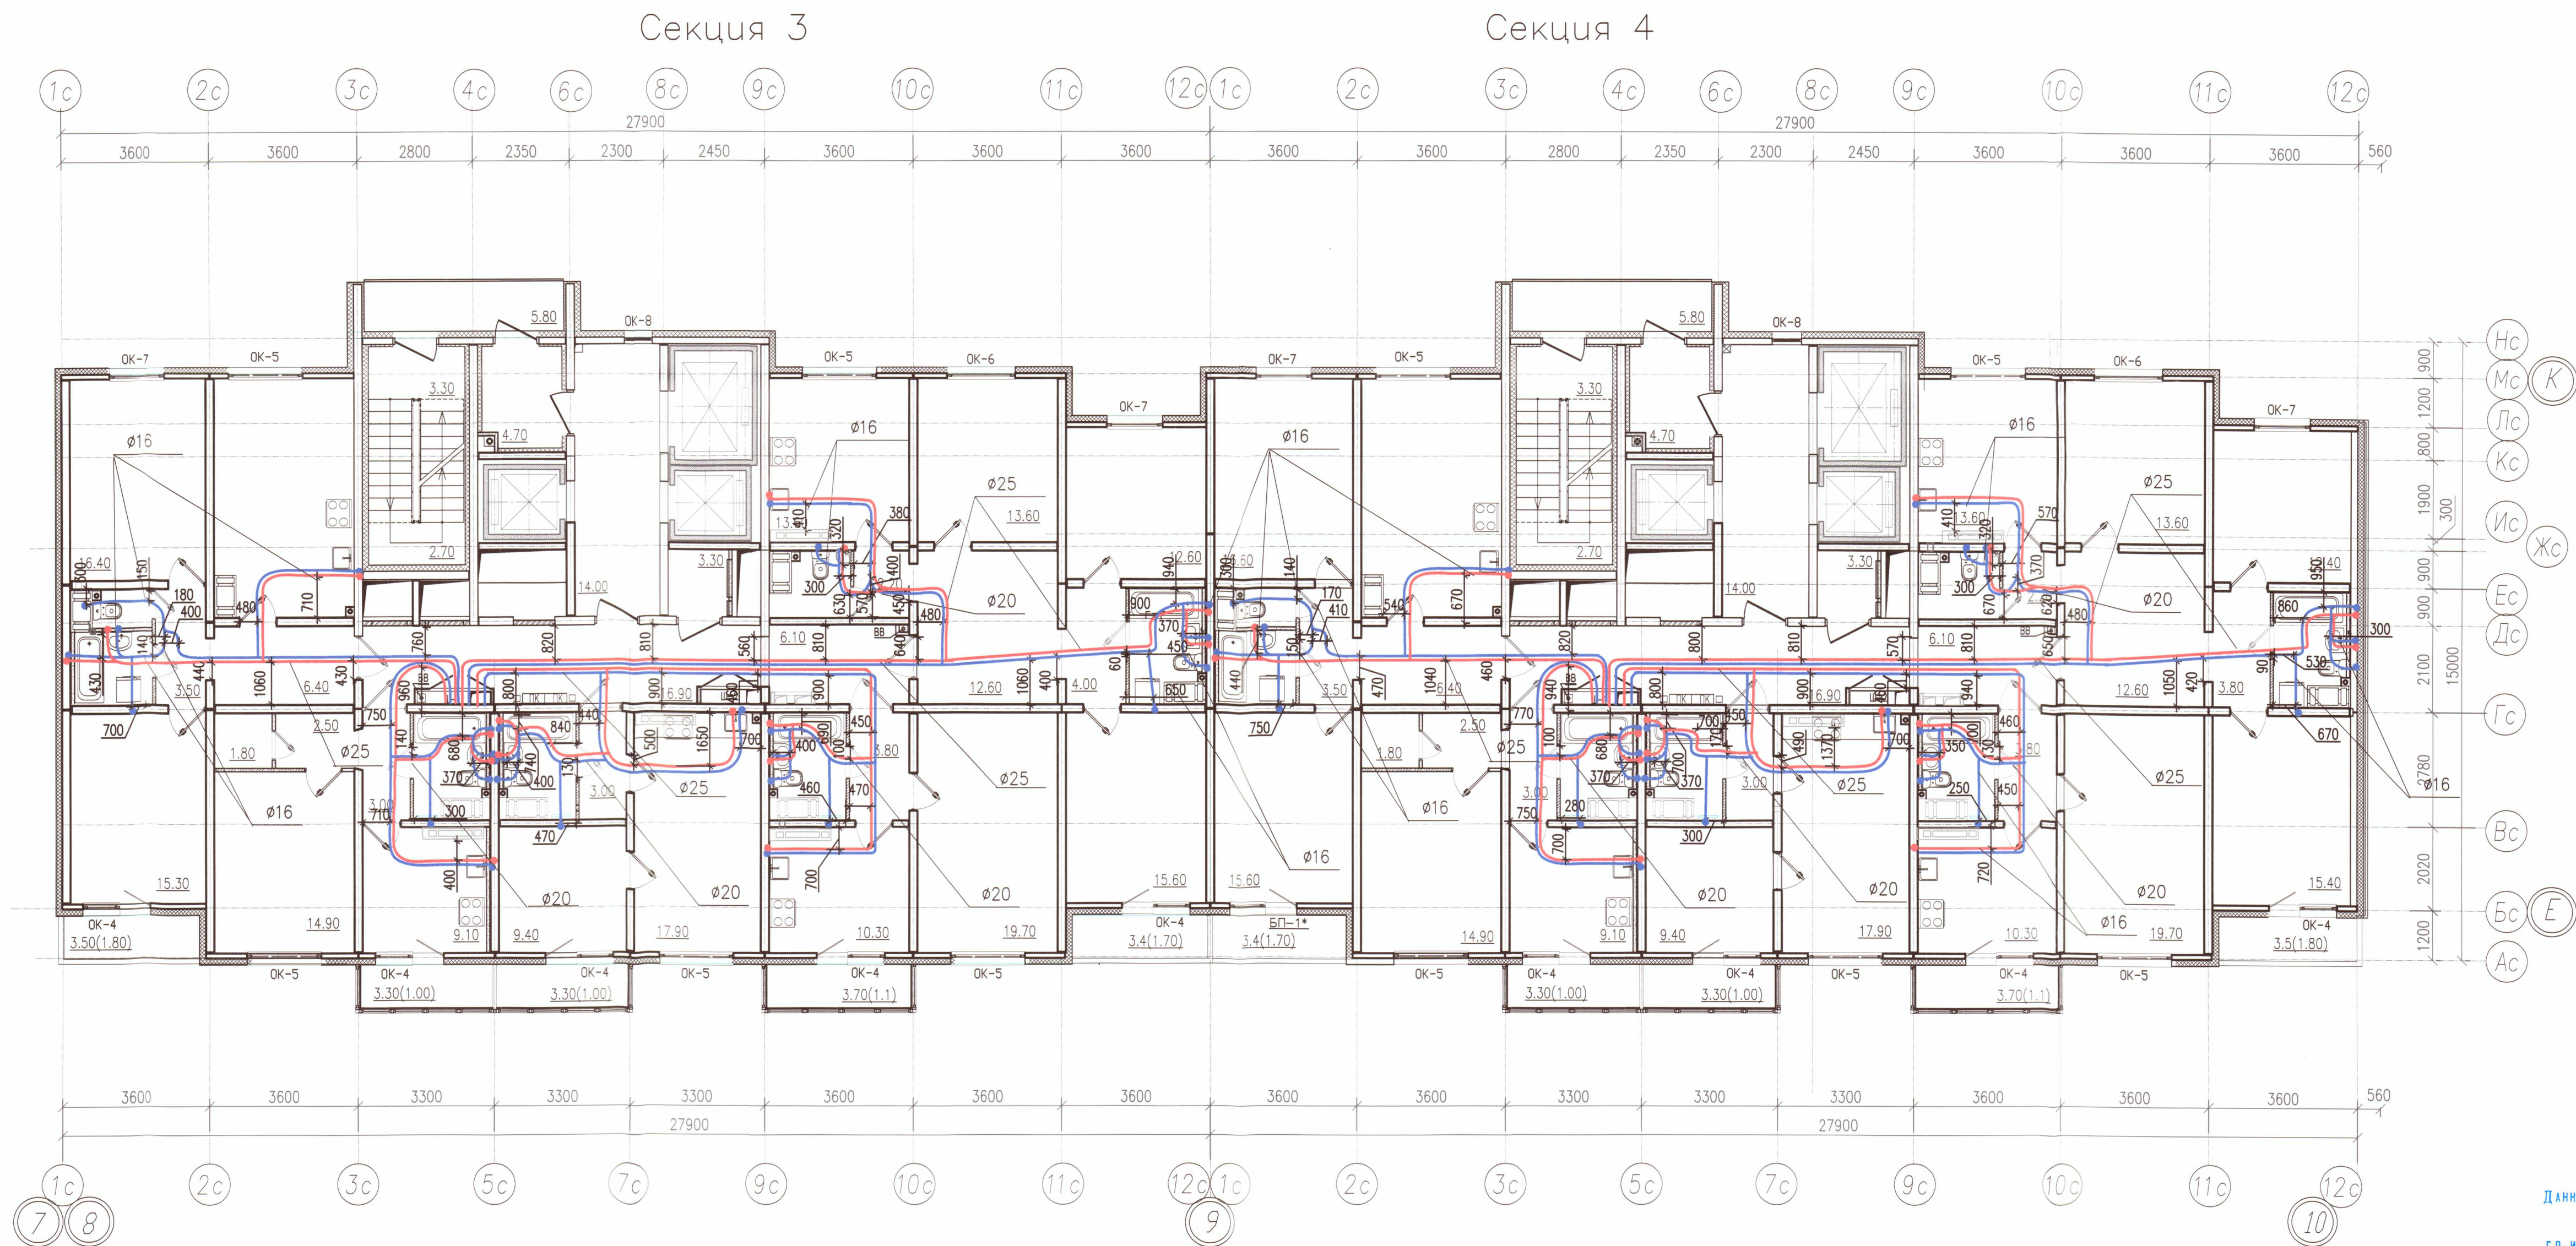

Условные обозначения

- В1.1 — Хоз. пит. водопровод 1 (нижней) зоны
— В1.2 — Хоз. пит. водопровод 2 (верхней) зоны
— Т3.1 — Горячее водоснабжение 1 (нижней) зоны
— Т3.2 — Горячее водоснабжение 2 (верхней) зоны

Примечание:

- Охранная зона ± 200 мм от осей трубопроводов
- Все размеры указаны в мм
- Работы выполнены согласно СП 73.13330.2012
- Трубопроводы отопления смонтированы на отметке + 61,640

					Исполнительная схема 6-1.2/ВК/22		
					г. Санкт-Петербург, Октябрьская набережная, дом 40, корпус 2, литера Г2		
Изм.	Код	уч.	Лист	№ док.	Подп.	Дата	
Ген. дир.	Порфеев	С	26.07.19				
Разраб.	Пряничников	Р	26.07.19				
Прораб.	Чухрай	П	26.07.19				
					Многоквартирный дом со встроенно-пристроенными помещениями, участок 6, корпус 1.		Стадия
					Секция 3,4 План 22 этажа		Лист
					000"ДСК"		Листов
					Копировал		22

ООО «ДСК»
Данный чертёж является
исполнительным
г.л. инженер — Харченко Д.Е.

12 НОЯ 2019

22