


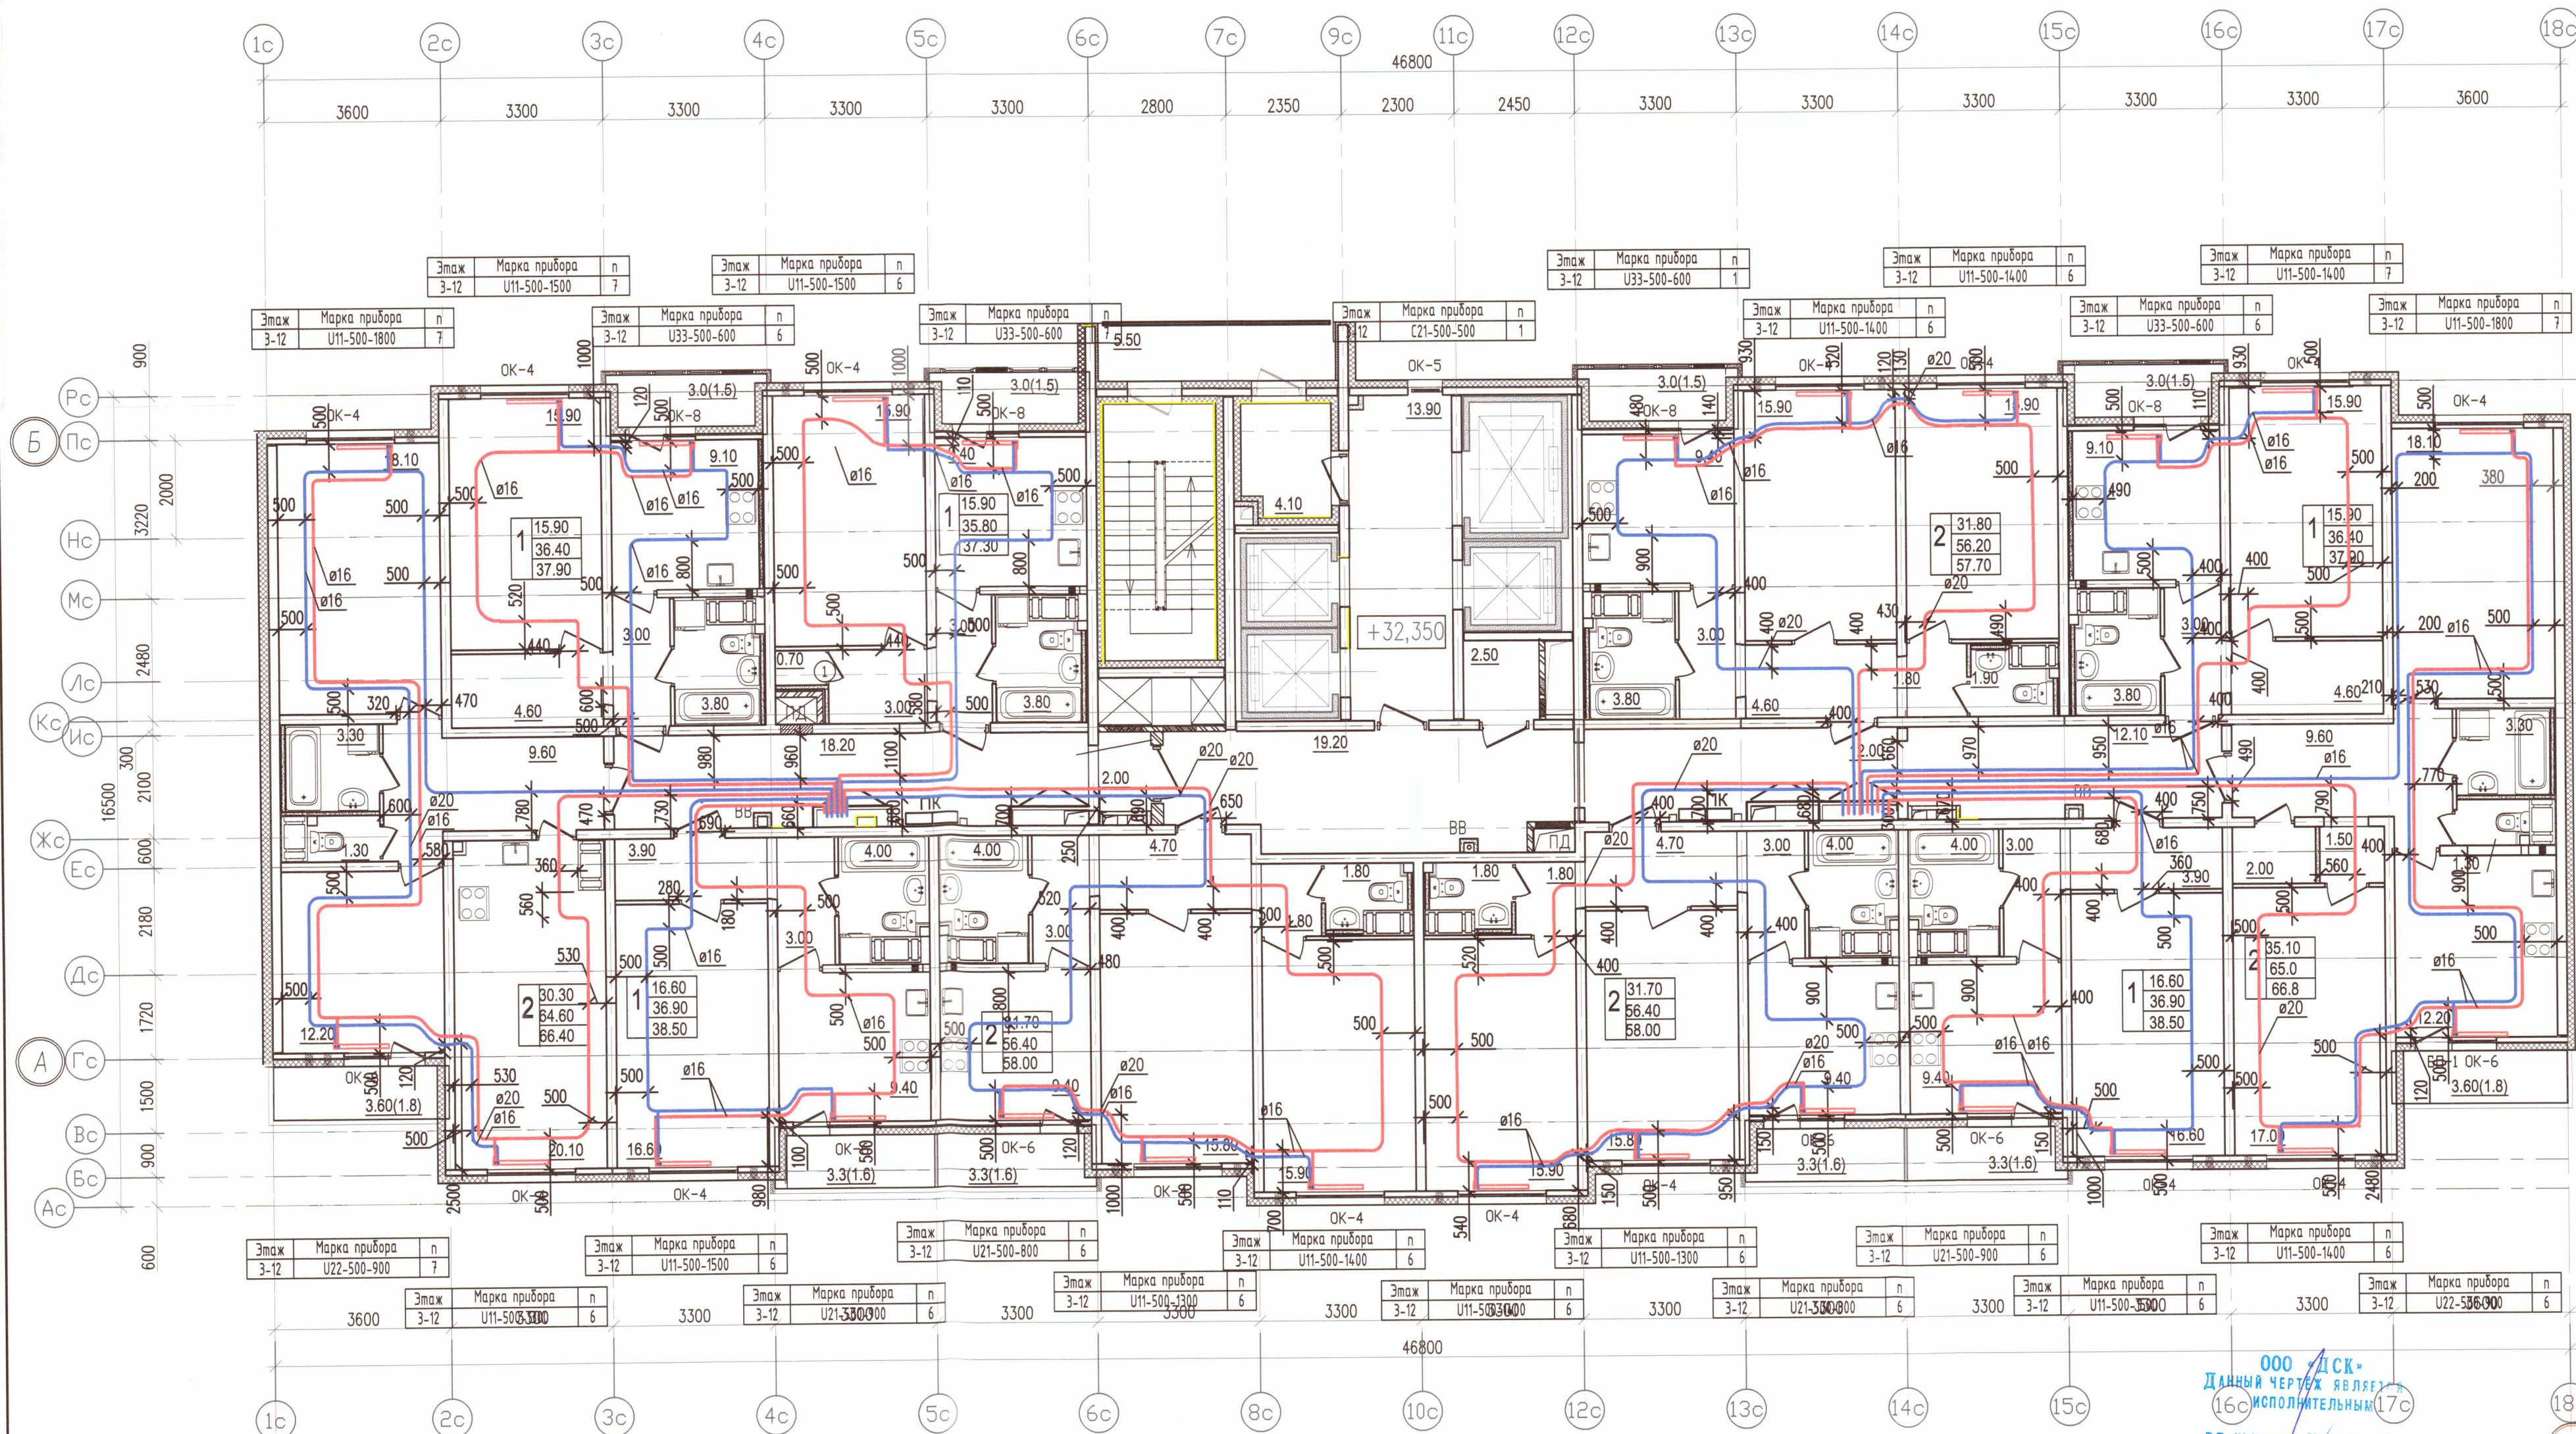

УСЛОВНЫЕ ОБОЗНАЧЕНИЯ:


- Т1.1 — подающий трубопровод системы отопления СО1 (жилая часть) — 90°C
- Т2.1 — обратный трубопровод системы отопления СО1 (жилая часть) — 70°C
- Т1.2 — подающий трубопровод системы отопления СО2 (жилая часть) — 90°C
- Т2.2 — обратный трубопровод системы отопления СО2 (жилая часть) — 70°C
- радиатор панельный Prado
- клапан вытяжной системы противодымной вентиляции
- клапан приточной системы противодымной вентиляции
- решетка РВПЗ
- клапан приточного воздуха
- ЖР — жалюзийная решетка

Примечание:

1. Охранная зона +/-200 мм от осей трубопроводов
2. Все размеры указаны в мм
3. Работы выполнены согласно СП 73.13330.2012
4. Трубопроводы отопления смонтированы на отметке + 32,350

000 "ДСК"
Данный чертеж является
исполнительным
ГЛ. ИНЖЕНЕР: Харченко Д.Е.
22.08.2019

						Исполнительная схема 6.2/ОВ/12			
						г. Санкт-Петербург, Октябрьская набережная, дом 40, корпус 2, литера Г2			
Изм.	Кол. уч.	Лист	№ док.	Подп.	Дата				
Ген. дир.	Порфеев	04.07.19				Многоквартирный дом со встроенно-пристроенными помещениями, участок 6, корпус 2.	Стадия ИД	Лист ОВ/12	Листов 23
Разраб.	Кадакина	04.07.19				Секция 7 План 12 этажа	000"ДСК"		
Прораб	Чухрай	04.07.19							

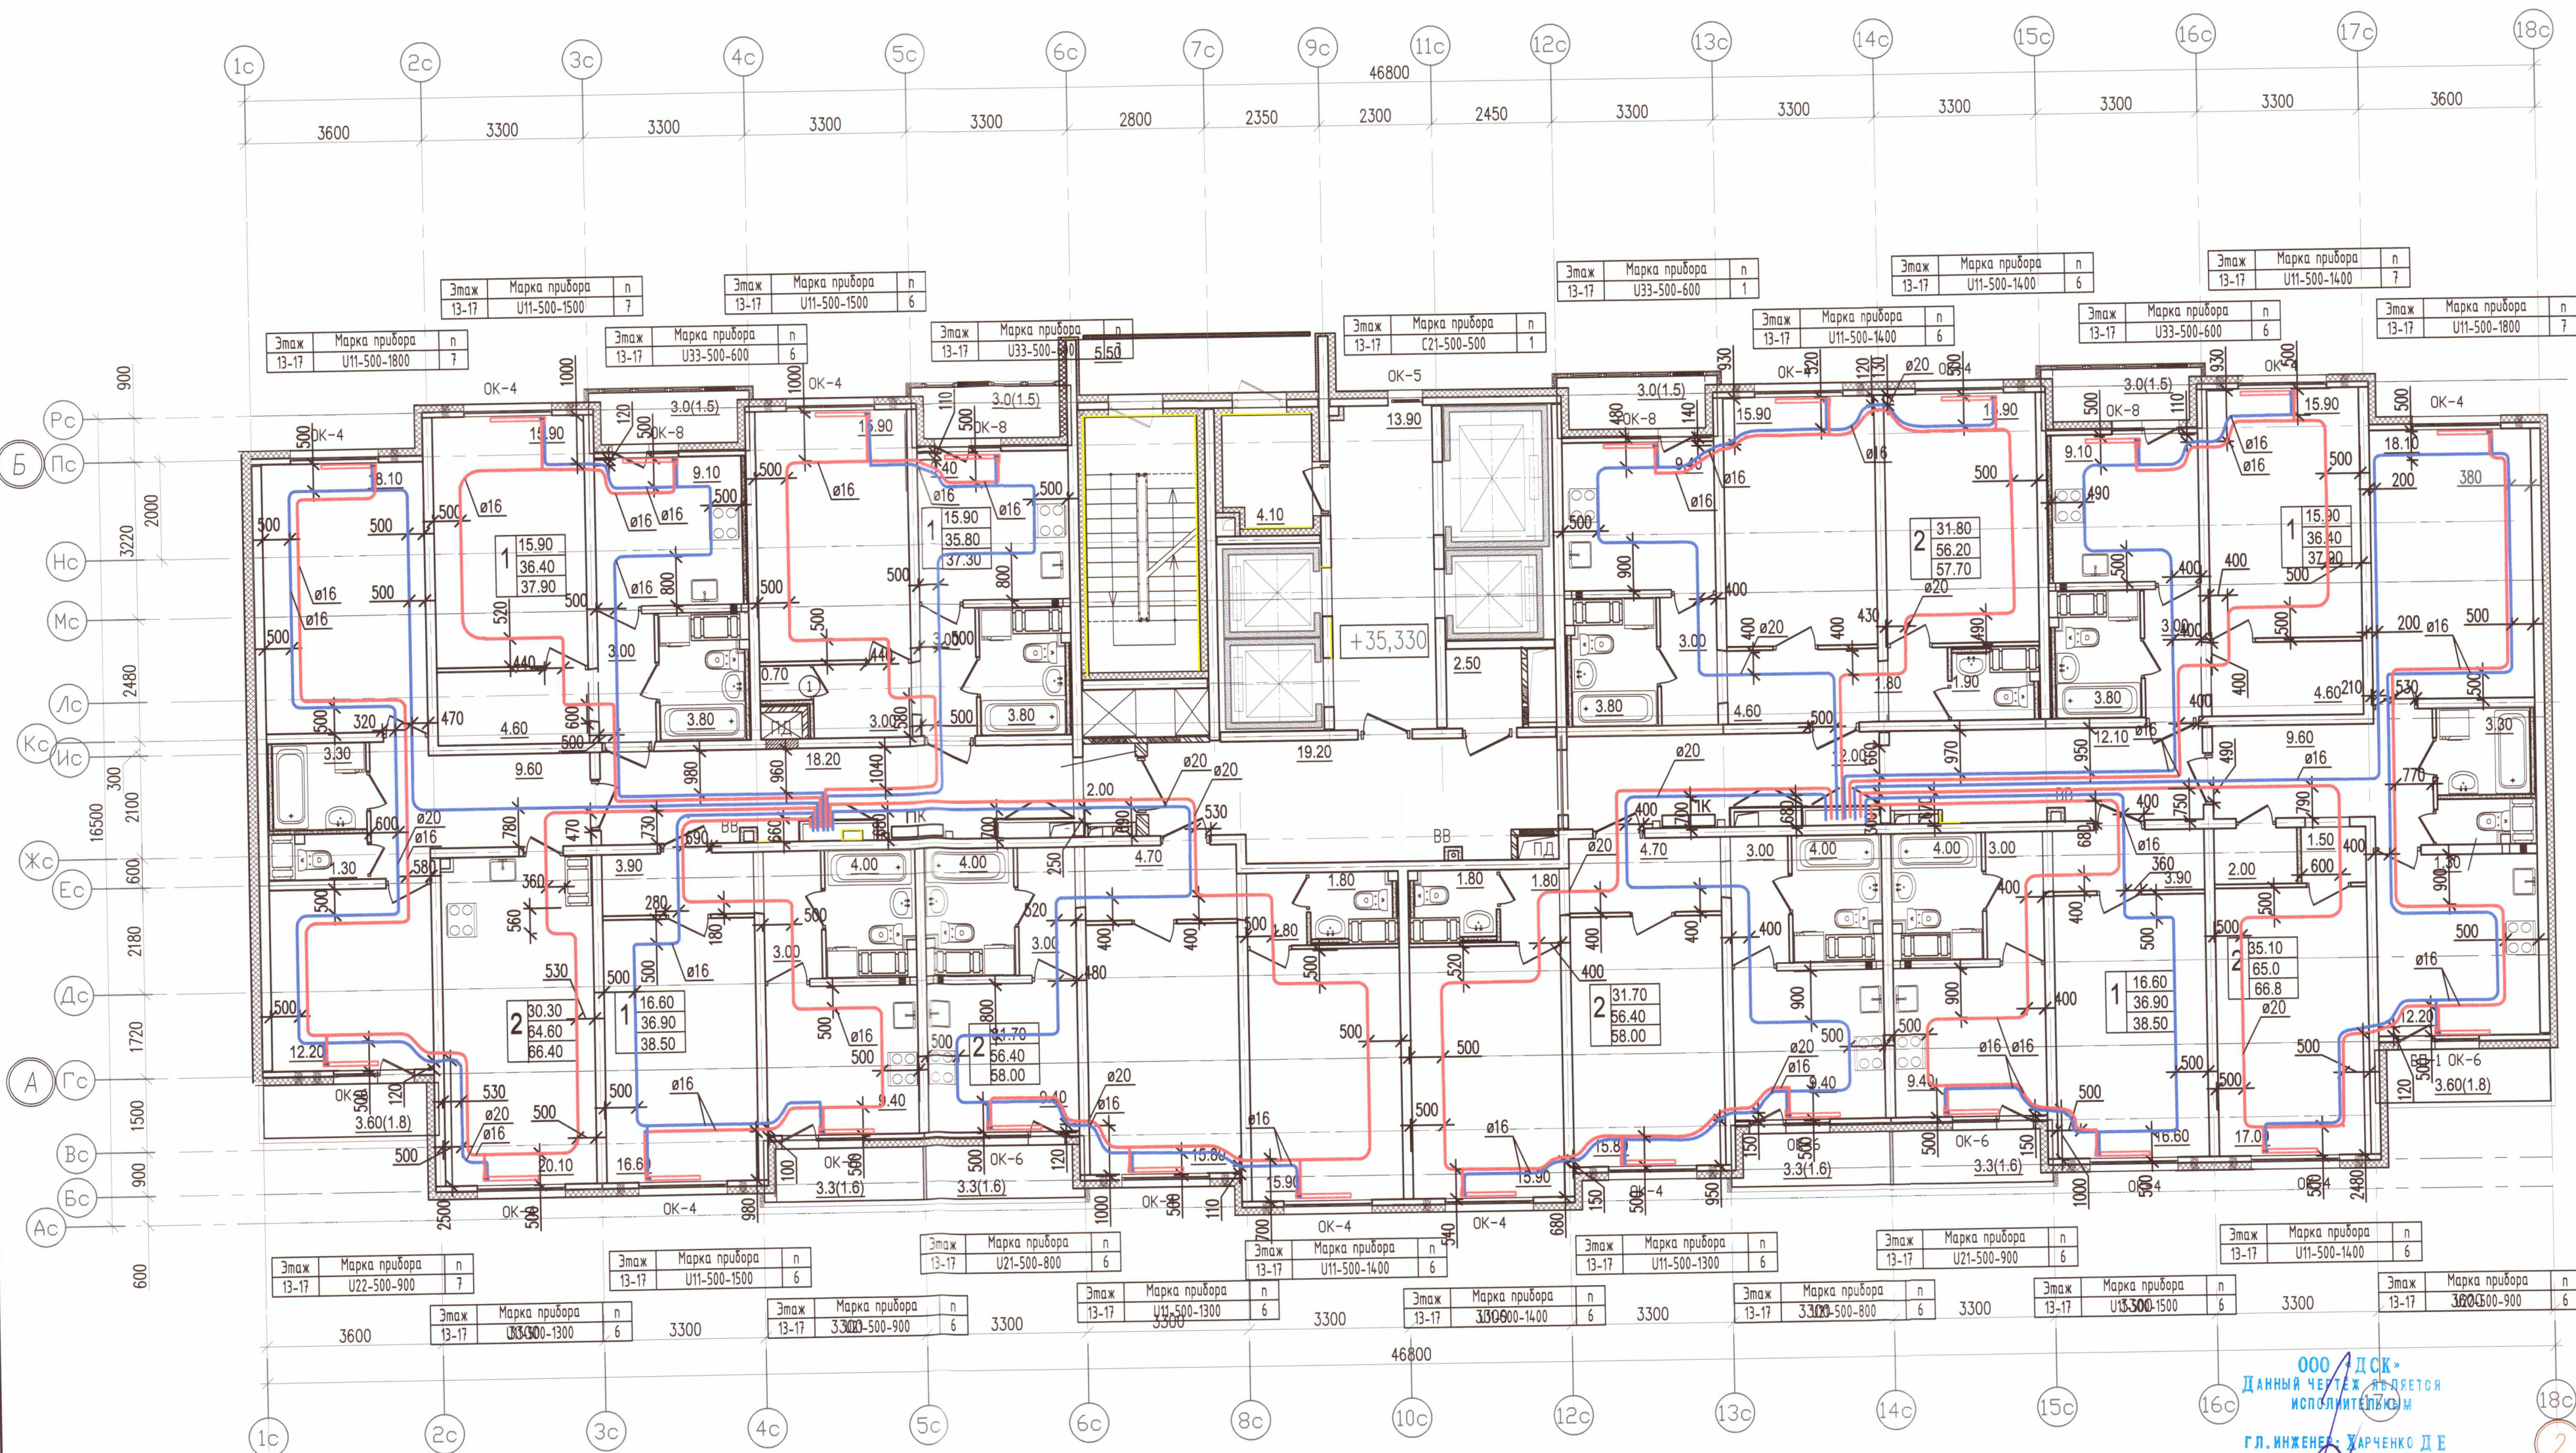

1 УСЛОВНЫЕ ОБОЗНАЧЕНИЯ:


- П.1.1 — подающий трубопровод системы отопления СО1 (жилая часть)—90°С
- П.2.1 — обратный трубопровод системы отопления СО1 (жилая часть)—70°С
- П.1.2 — подающий трубопровод системы отопления СО2 (жилая часть)—90°С
- П.2.2 — обратный трубопровод системы отопления СО2 (жилая часть)—70°С
- радиатор панельный Prado
- клапан вытяжной системы противодымной вентиляции
- клапан приточной системы противодымной вентиляции
- решетка РВПЗ
- клапан приточного воздуха
- ЖР — жалюзийная решетка

Примечание:

- Охранная зона +/-200 мм от осей трубопроводов
- Все размеры указаны в мм
- Работы выполнены согласно СП 73.13330.2012
- Трубопроводы отопления смонтированы на отметке + 35,330

ООО "ДСК"
Данный чертеж является
исполнительным
г.л.инженер: ЖАРЧЕНКО Д.Е.
22 НОЯ 2019

Исполнительная схема 6.2/ОВ/13				
г. Санкт-Петербург, Октябрьская набережная, дом 40, корпус 2, литера Г2				
Изм.	Кол. уч.	Лист	№ док.	Дата
Ген.дир.	Порфеев	04.07.19		
Разраб.	Кадакина	04.07.19		
Пр.работ	Чухрай	04.07.19		
Многоквартирный дом со встроенно-пристроенными помещениями, участок 6, корпус 2.				Стация
Секция 7 План 13 этажа				Лист
				Листов
				ИД
				ОВ/13
				23
				ООО "ДСК"
				Формат А2

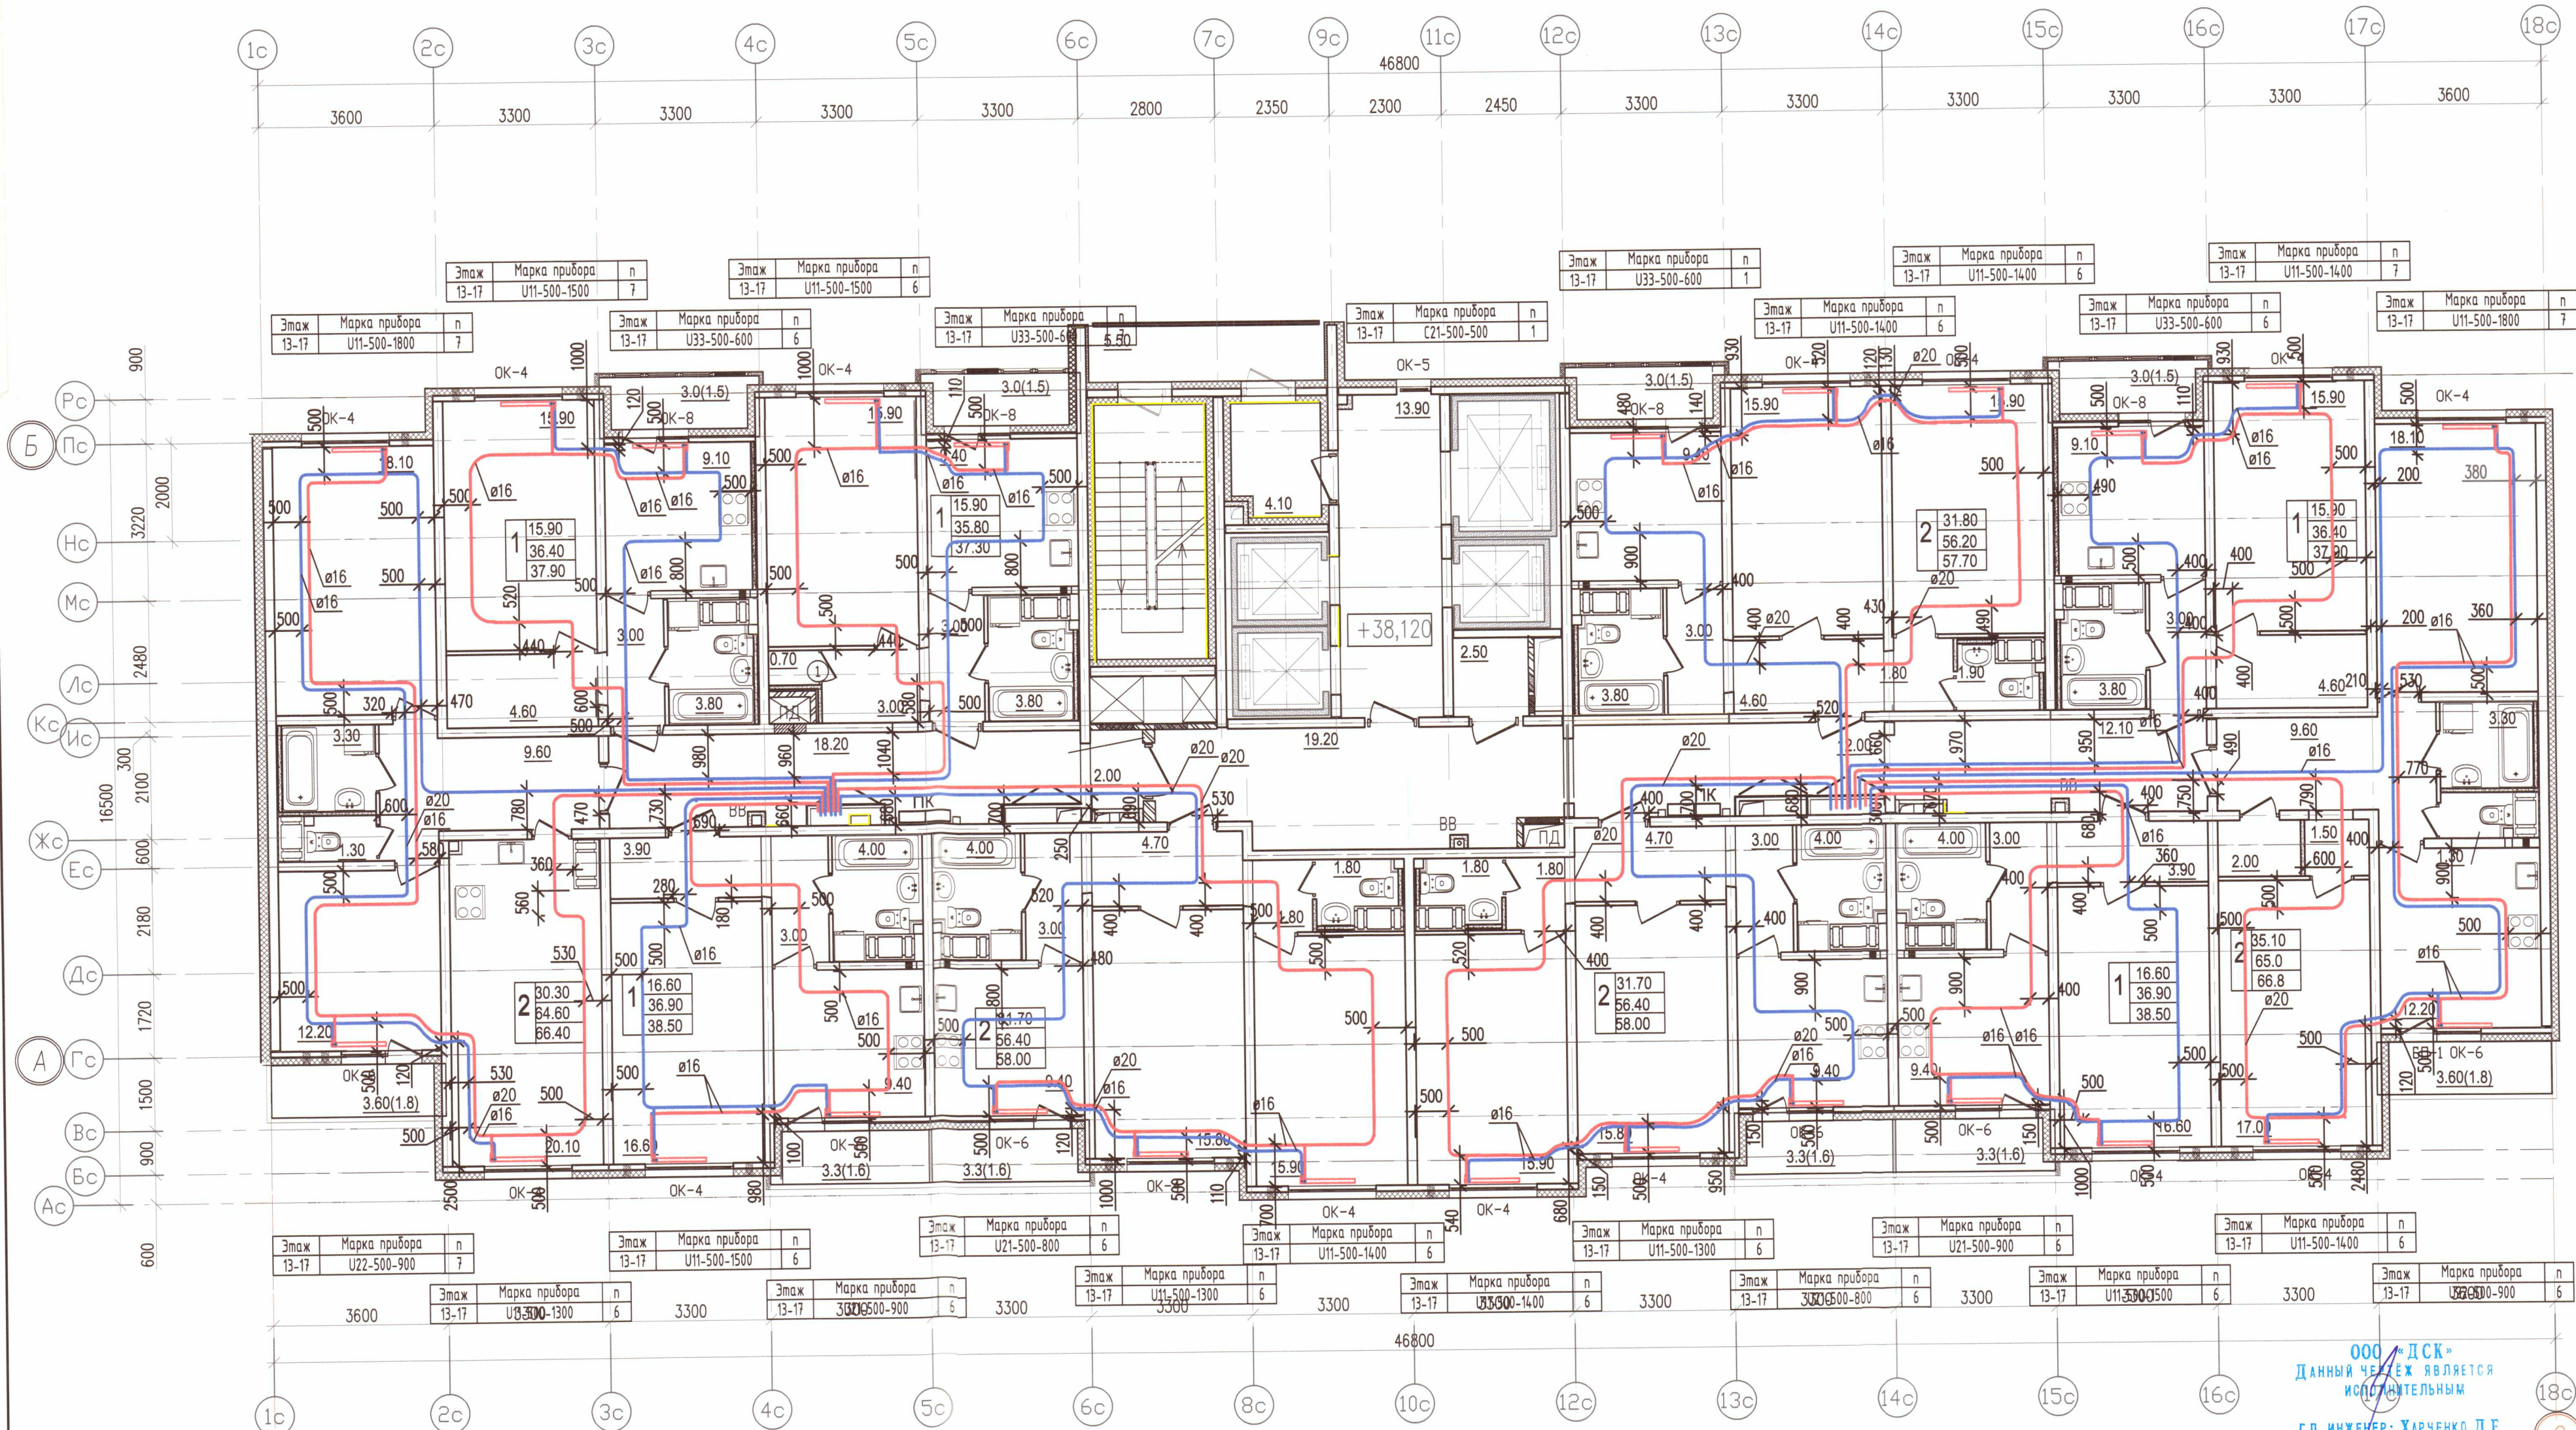


1 УСЛОВНЫЕ ОБОЗНАЧЕНИЯ:

- T1.1 — подающий трубопровод системы отопления С01 (жилая часть) — 90°C
- T2.1 — обратный трубопровод системы отопления С01 (жилая часть) — 70°C
- T1.2 — подающий трубопровод системы отопления С02 (жилая часть) — 90°C
- T2.2 — обратный трубопровод системы отопления С02 (жилая часть) — 70°C
- радиатор панельный Prado
- клапан вытяжной системы противодымной вентиляции
- клапан приточной системы противодымной вентиляции
- решетка РВПЗ
- клапан приточного воздуха
- ЖР — жалюзийная решетка

Примечание:

1. Охранная зона ± 200 мм от осей трубопроводов
2. Все размеры указаны в мм
3. Работы выполнены согласно СП 73.13330.2012
4. Трубопроводы отопления смонтированы на отметке + 38,120

Исполнительная схема 6.2/ОВ/14					
г. Санкт-Петербург, Октябрьская набережная, дом 40, корпус 2, литера Г2					
Изм. Кол. уч.	Лист	№ док.	Подп.	Дата	Многоквартирный дом со встроенно-пристроенными помещениями, участок 6, корпус 2.
Ген. дир.	Порфеев	04.07.19			
Разраб.	Кадакина	04.07.19			
Прораб.	Чухрай	04.07.19			
Секция 7 План 14 этажа					Стация Лист Листов ИД ОВ/14 23
ООО "ДСК"					Формат А2

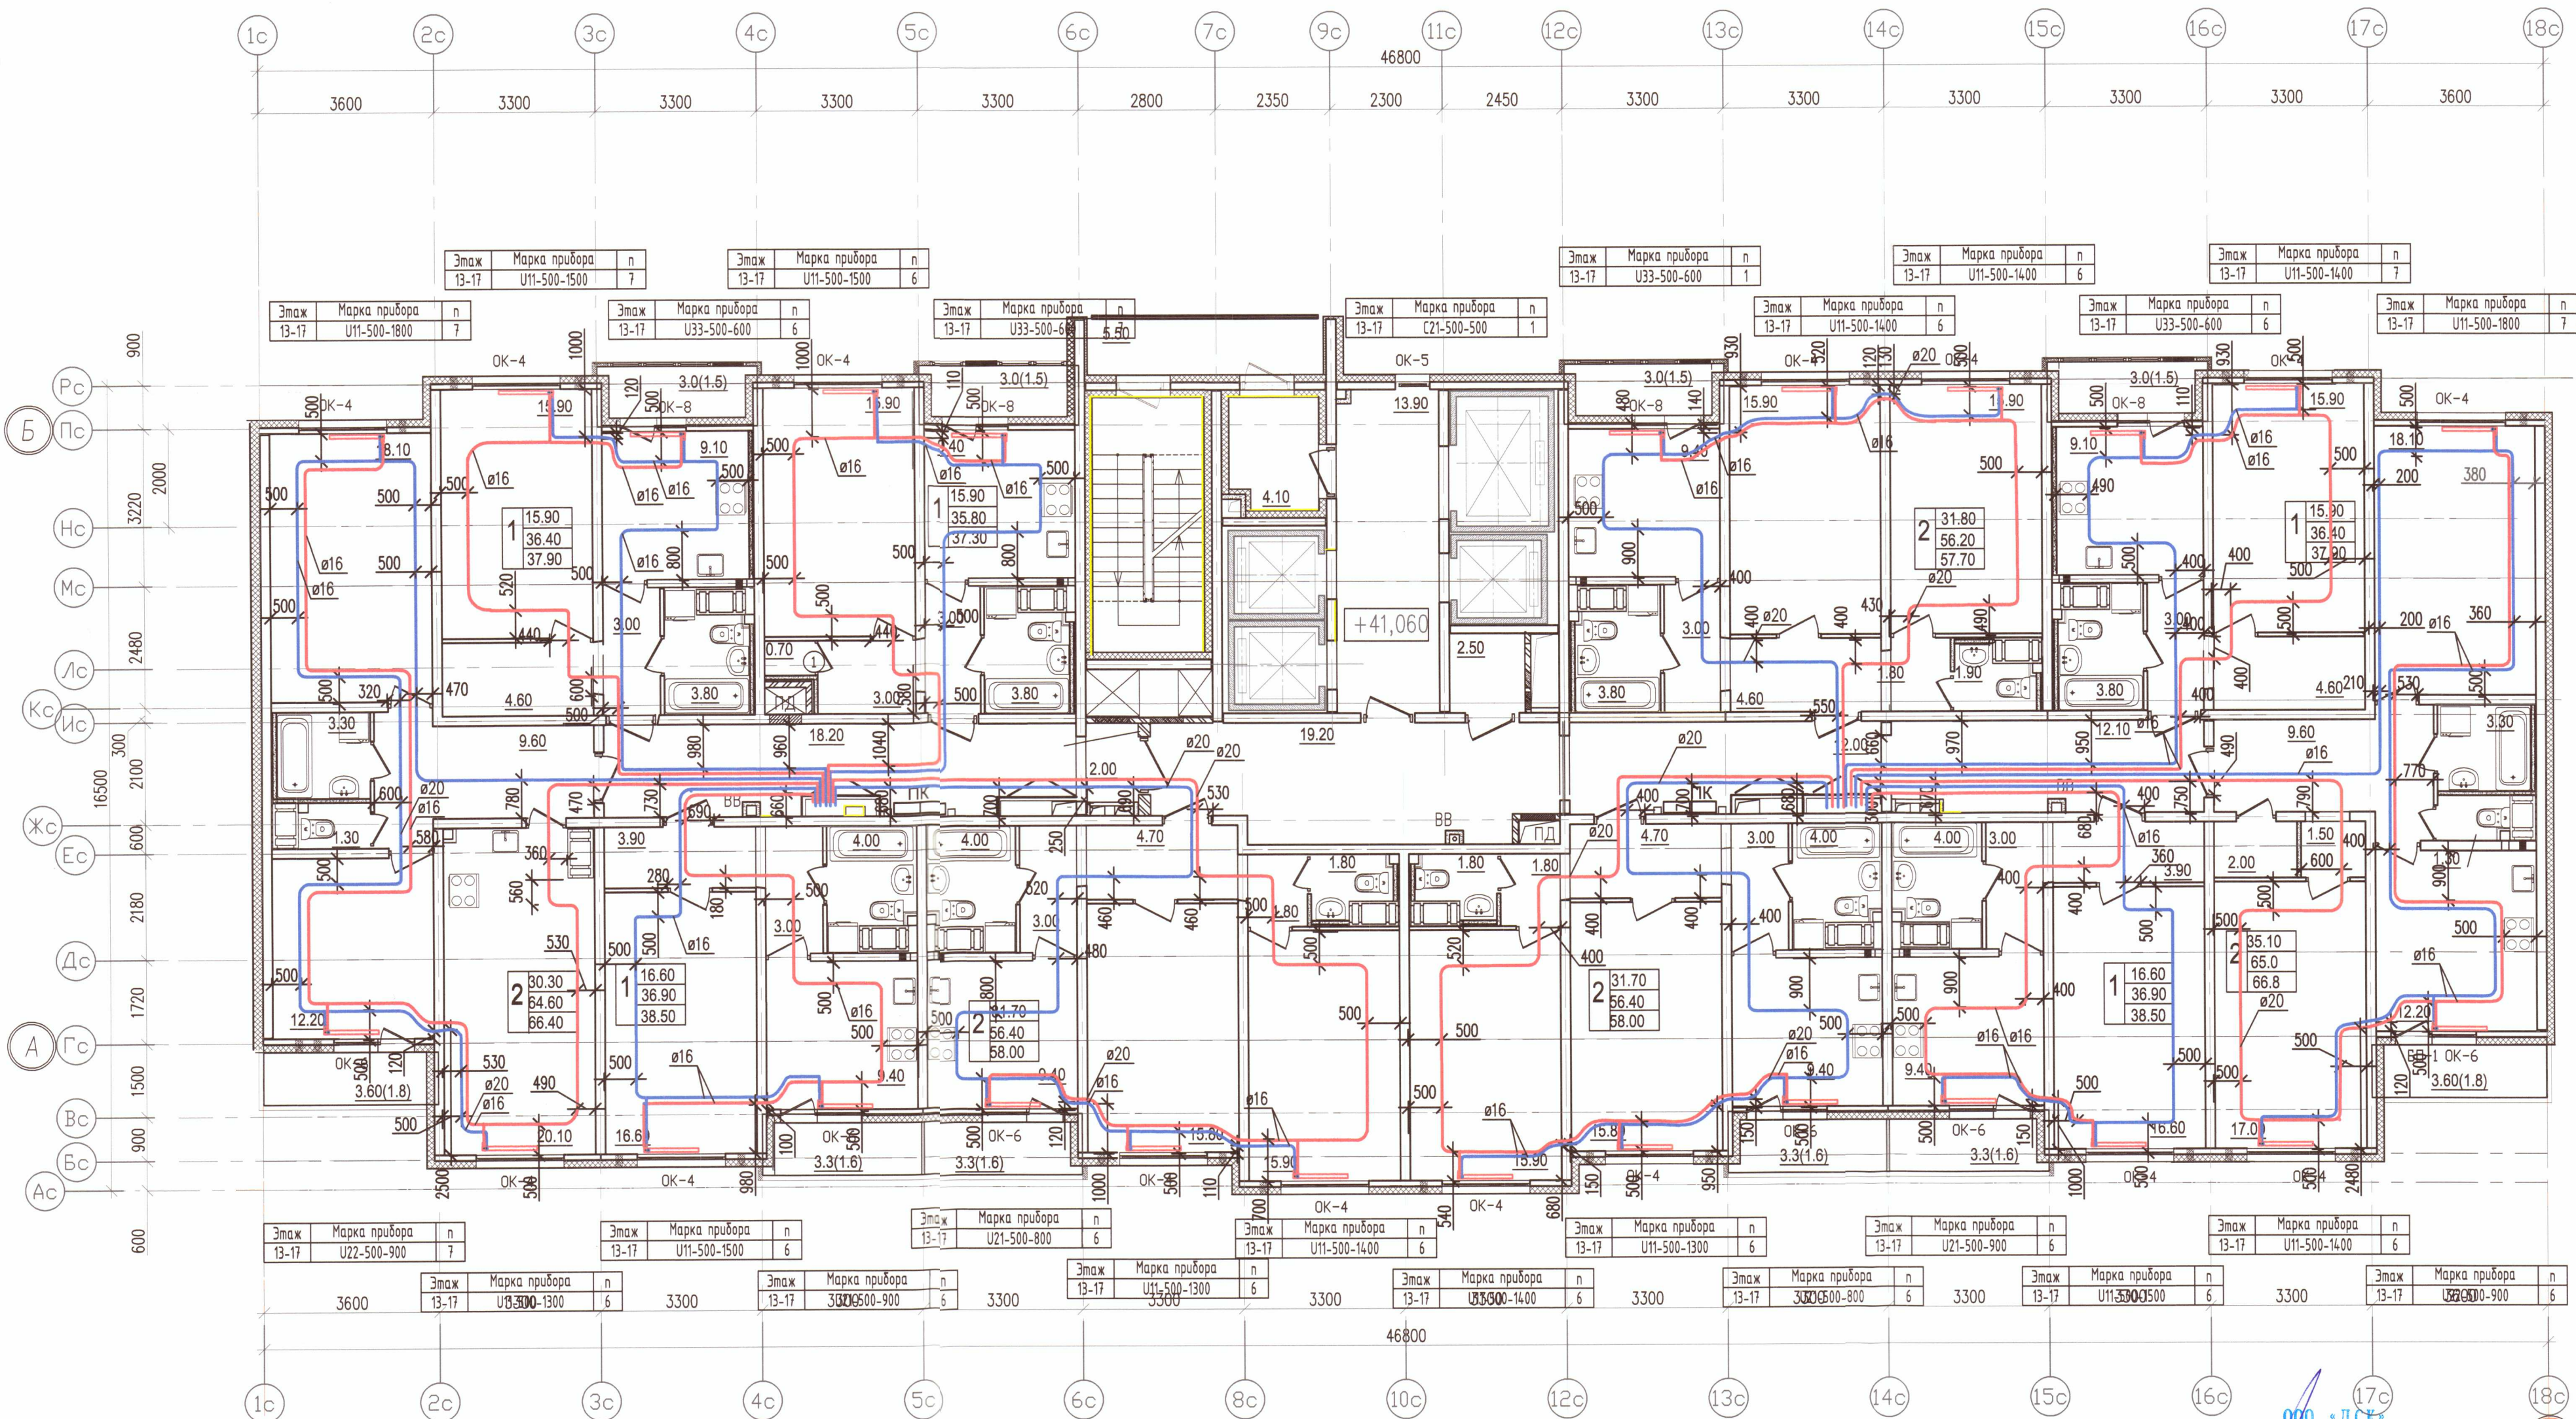

1 УСЛОВНЫЕ ОБОЗНАЧЕНИЯ:


- T1.1 — подающий трубопровод системы отопления СО1 (жилая часть) — 90°C
- T2.1 — обратный трубопровод системы отопления СО1 (жилая часть) — 70°C
- T1.2 — подающий трубопровод системы отопления СО2 (жилая часть) — 90°C
- T2.2 — обратный трубопровод системы отопления СО2 (жилая часть) — 70°C
- радиатор панельный Prado
- клапан вытяжной системы противодымной вентиляции
- клапан приточной системы противодымной вентиляции
- решетка РВПЗ
- клапан приточного воздуха
- ЖР — жалюзийная решетка

Примечание:

1. Охранная зона ± 200 мм от осей трубопроводов
2. Все размеры указаны в мм
3. Работы выполнены согласно СП 73.13330.2012
4. Трубопроводы отопления смонтированы на отметке + 41,060

ООО «ДСК»
 ДАННЫЙ ЧЕРТЕЖ ЯВЛЯЕТСЯ
 ИСХОДНЫМ
 ГЛ. ИНЖЕНЕР: ХАРЧЕНКО Д.Е.
 22 НОЯ 2019

						Исполнительная схема 6.2/ОВ/15			
						г. Санкт-Петербург, Октябрьская набережная, дом 40, корпус 2, литера Г2			
Изм.	Кол. уч.	Лист	И. док.	Подп.	Дата	Многоквартирный дом со встроенно-пристроенными помещениями, участок 6, корпус 2.	Стация	Лист	Листов
Ген. дир.	Порфеев			Сидор	04.07.19		ИД	ОВ/15	23
Разраб.	Кадакина			Харченко	04.07.19				
Прораб	Чухрай			Сидор	04.07.19				
						Секция 7 План 15 этажа	ООО "ДСК" 		

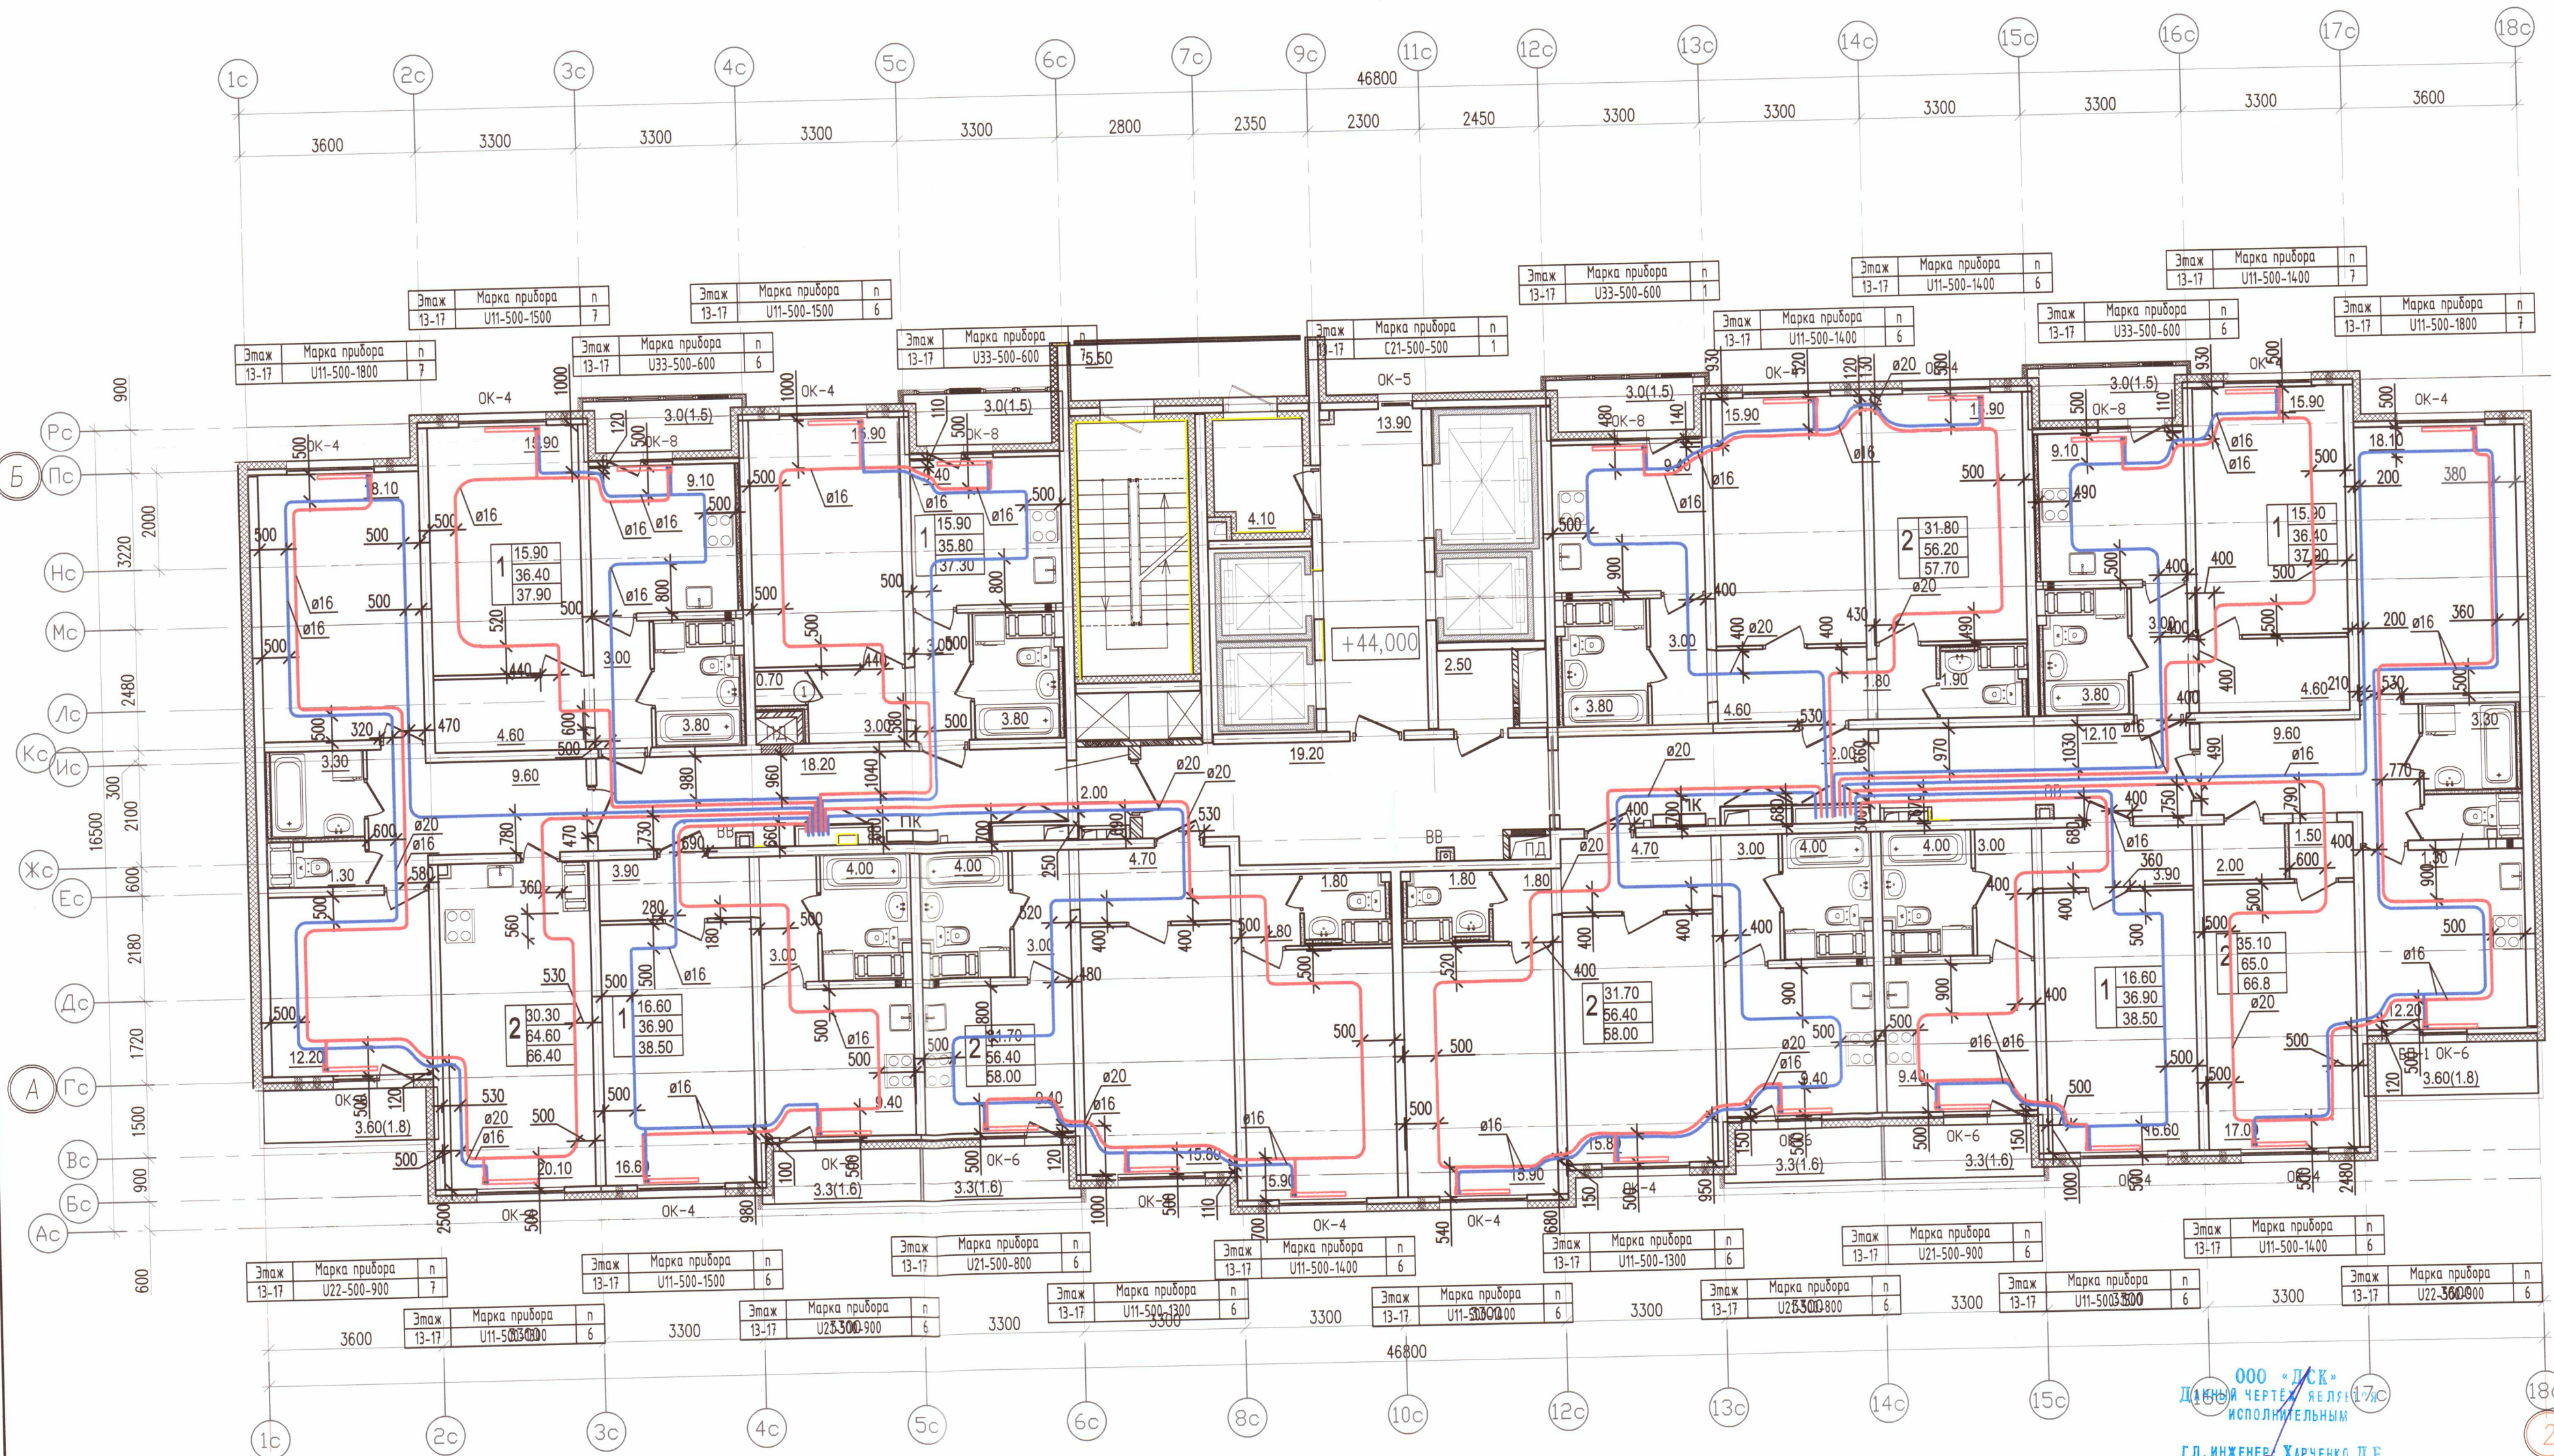

1 УСЛОВНЫЕ ОБОЗНАЧЕНИЯ:


- Т1.1 — подающий трубопровод системы отопления С01 (жилая часть) — 90°C
- Т2.1 — обратный трубопровод системы отопления С01 (жилая часть) — 70°C
- Т1.2 — подающий трубопровод системы отопления С02 (жилая часть) — 90°C
- Т2.2 — обратный трубопровод системы отопления С02 (жилая часть) — 70°C
- радиатор панельный Prago
- клапан вытяжной системы противодымной вентиляции
- клапан приточной системы противодымной вентиляции
- решетка РВПЗ
- клапан приточного воздуха
- ЖР — жалюзийная решетка

Примечание:

- Охранная зона ± 200 мм от осей трубопроводов
- Все размеры указаны в мм
- Работы выполнены согласно СП 73.13330.2012
- Трубопроводы отопления смонтированы на отметке + 44,000

ООО "ДСК"
Дизайн-проект
Исполнительным
Г.Л. ИНЖЕНЕР ХАРЧЕНКО Д.Е.
22.08.2019

						Исполнительная схема 6.2/ОВ/16			
						г. Санкт-Петербург, Октябрьская набережная, дом 40, корпус 2, литера Г2			
Изм.	Кол. уч.	Лист	№ док.	Подп.	Дата	Многоквартирный дом со встроенно-пристроенными помещениями, участок 6, корпус 2.	Стация	Лист	Листов
Ген. дир.		Порфеев		<i>Порфеев</i>	04.07.19		ИД	ОВ/16	23
Разраб.		Кадакина		<i>Кадакина</i>	04.07.19				
Проработ		Чухрай		<i>Чухрай</i>	04.07.19				
Секция 7 План 16 этажа							ООО "ДСК" 		

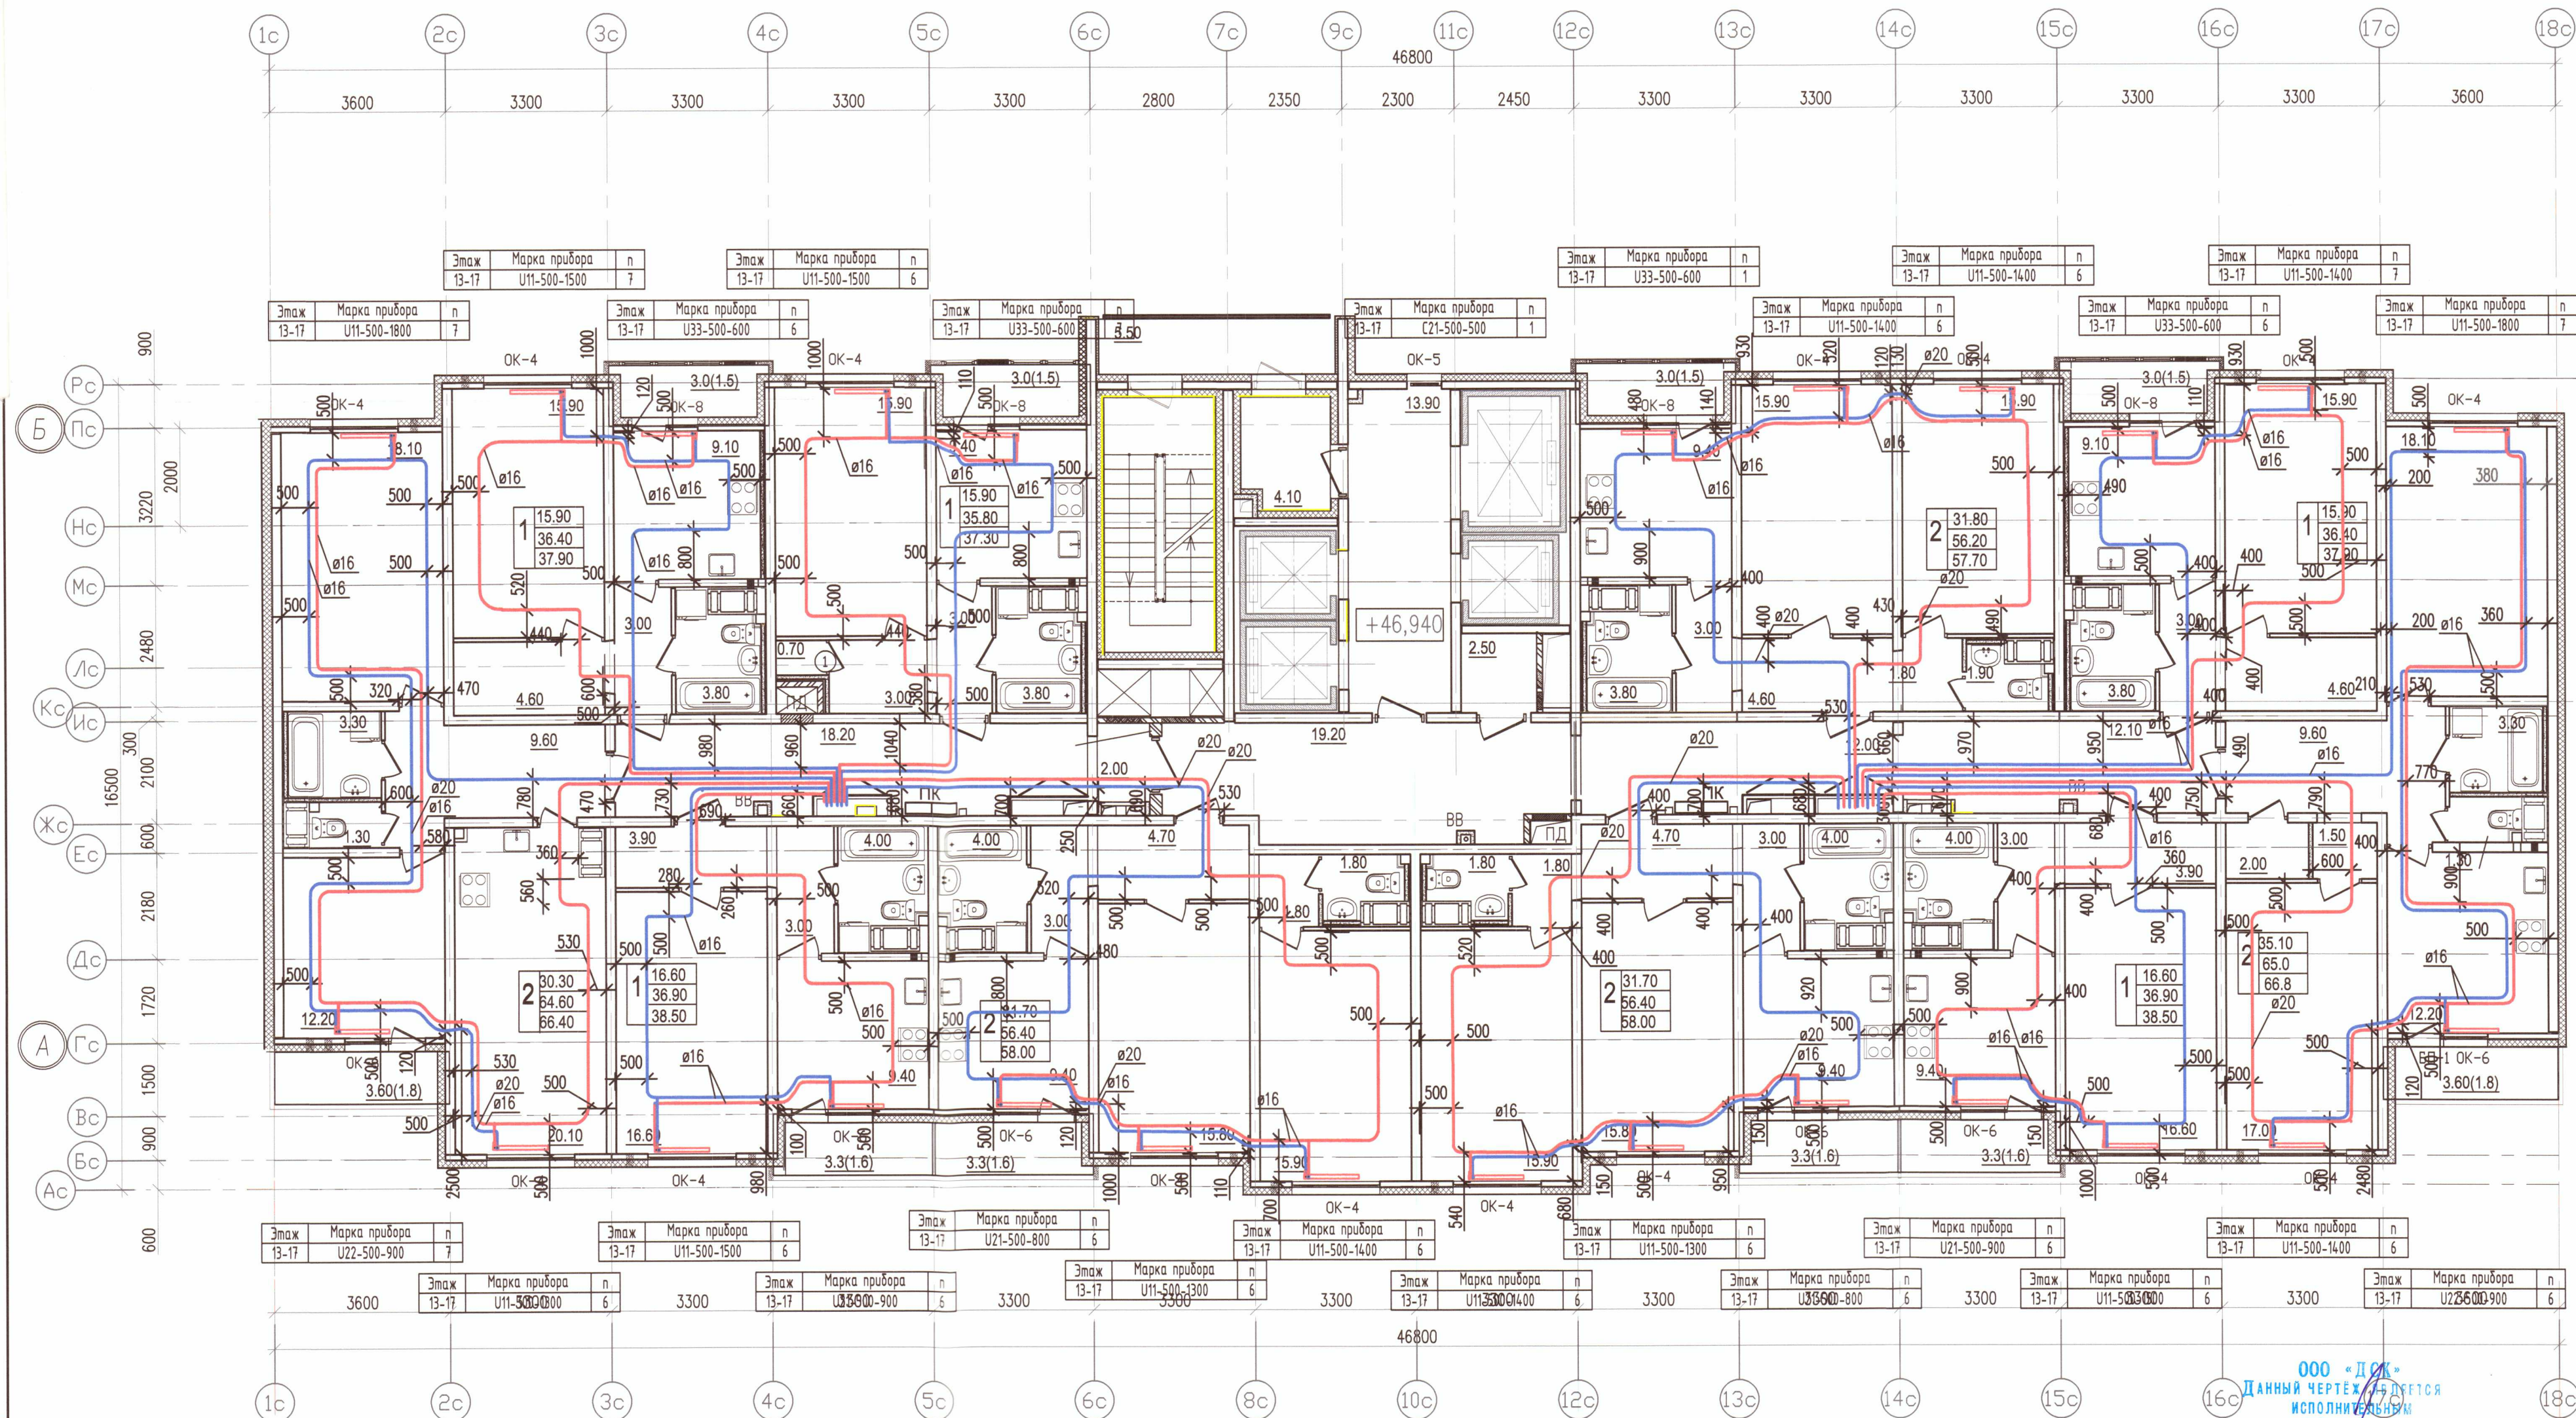

УСЛОВНЫЕ ОБОЗНАЧЕНИЯ:


- T1.1 — подающий трубопровод системы отопления СО1 (жилая часть) — 90°C
- T2.1 — обратный трубопровод системы отопления СО1 (жилая часть) — 70°C
- T1.2 — подающий трубопровод системы отопления СО2 (жилая часть) — 90°C
- T2.2 — обратный трубопровод системы отопления СО2 (жилая часть) — 70°C
- радиатор панельный Prado
- клапан вытяжной системы противодымной вентиляции
- клапан приточной системы противодымной вентиляции
- решетка РВПЗ
- клапан приточного воздуха
- ЖР — жалюзийная решетка

Примечание:

- Охранная зона ± 200 мм от осей трубопроводов
- Все размеры указаны в мм
- Работы выполнены согласно СП 73.13330.2012
- Трубопроводы отопления смонтированы на отметке + 46,940

ООО «ДСК»
 ДАННЫЙ ЧЕРТЕЖ ПОДЛЕЖИТ
 ИСПОЛНЕНИЮ
 ГЛ. ИНЖЕНЕР: Харченко Д.Е.
 22.10.2019

Исполнительная схема 6.2/ОВ/17				
г. Санкт-Петербург, Октябрьская набережная, дом 40, корпус 2, литера Г2				
Изм. Кол. уч.	Лист	№ док.	Подп.	Дата
Ген. дир.	Порфеев	Д.Е.	Харченко	04.07.19
Разраб.	Кадакина	К.В.	Харченко	04.07.19
Пр. работ	Чухрай	С.В.	Харченко	04.07.19
Многоквартирный дом со встроенно-пристроенными помещениями, участок 6, корпус 2.			Секция 7 План 17 этажа	ИД ОВ/17
ООО «ДСК»			Лист ОВ/17	Листов 23

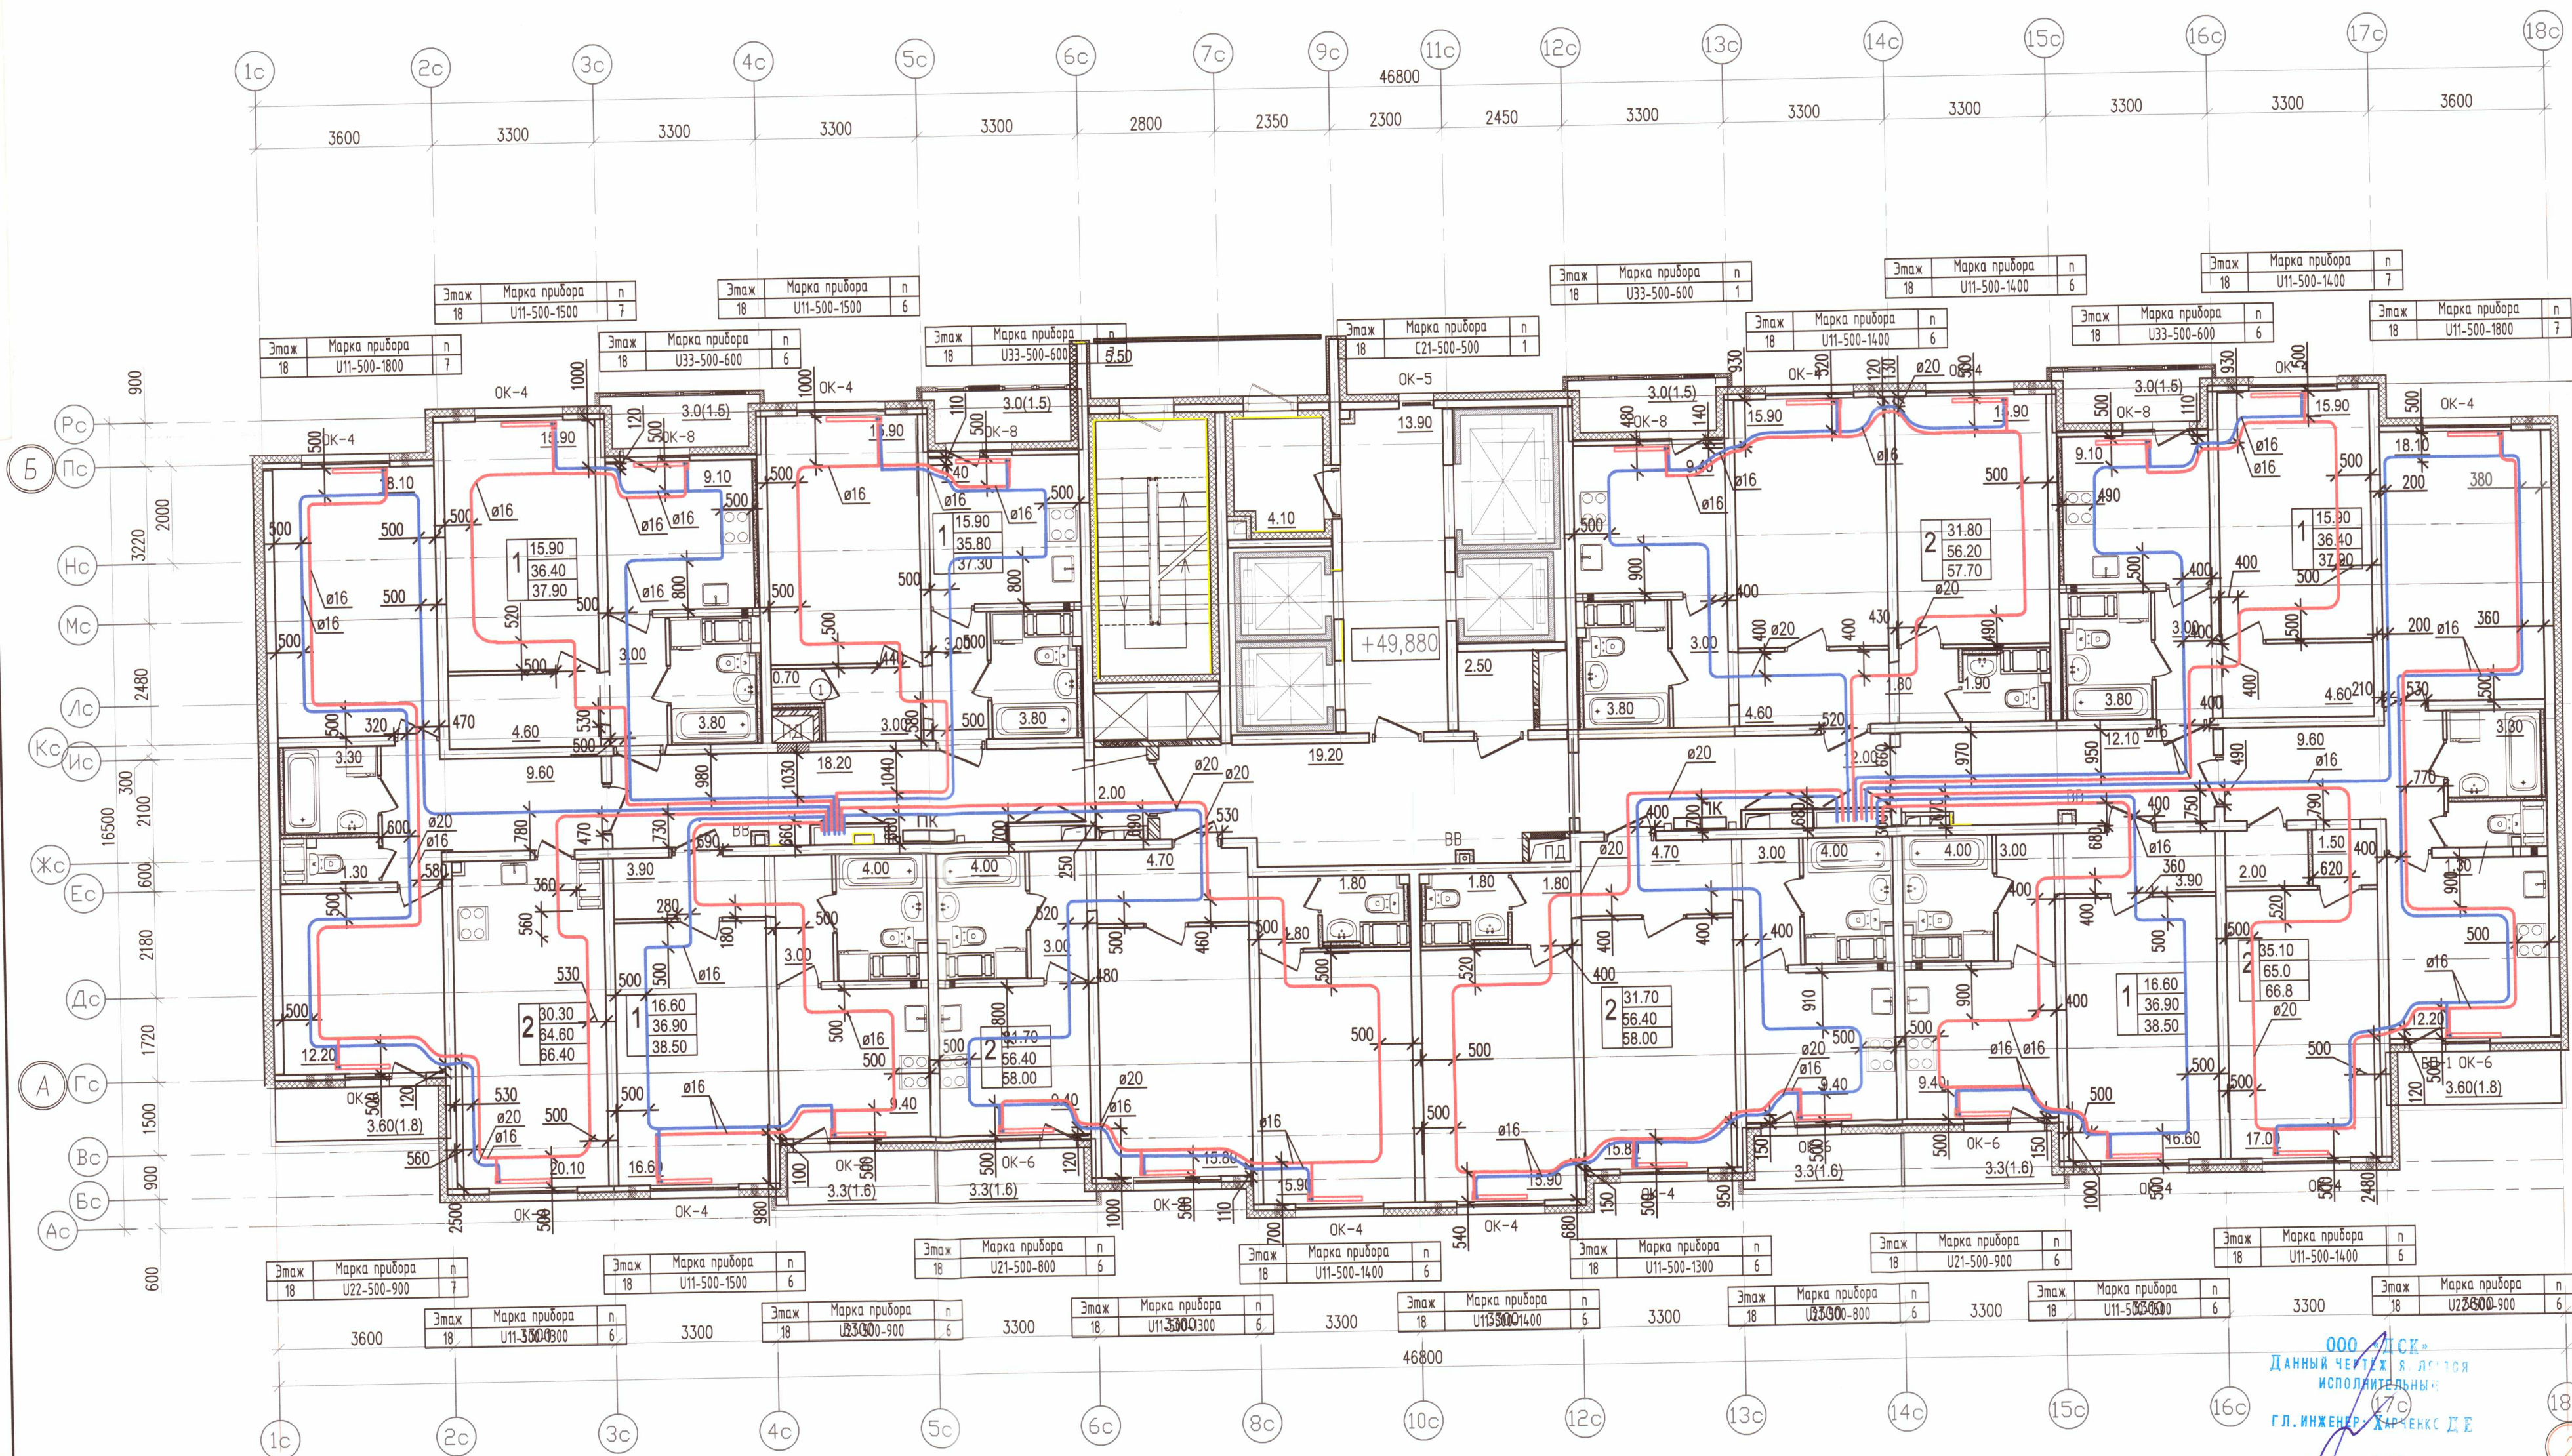


1 УСЛОВНЫЕ ОБОЗНАЧЕНИЯ:

- Т1.1 — подающий трубопровод системы отопления СО1 (жилая часть) — 90°C
- Т2.1 — обратный трубопровод системы отопления СО1 (жилая часть) — 70°C
- Т1.2 — подающий трубопровод системы отопления СО2 (жилая часть) — 90°C
- Т2.2 — обратный трубопровод системы отопления СО2 (жилая часть) — 70°C
- радиатор панельный Prado
- клапан вытяжной системы противодымной вентиляции
- клапан приточной системы противодымной вентиляции
- решетка РВПЗ
- клапан приточного воздуха
- ЖР — жалюзийная решетка

Примечание:
 1. Охранная зона +/- 200 мм от осей трубопроводов
 2. Все размеры указаны в мм
 3. Работы выполнены согласно СП 73.13330.2012
 4. Трубопроводы отопления смонтированы на отметке + 49,880

ООО "ДСК"
 ДАННЫЙ ЧЕХИТЪ Я. Л. С. Т. Я.
 ИСПОЛНИТЕЛЬНЫМ:
 ГЛ. ИНЖЕНЕРЪ ХАРЧЕНКО Д. Е.
 22 НОЯ 2019

Исполнительная схема 6.2/ОВ/18				
г. Санкт-Петербург, Октябрьская набережная, дом 40, корпус 2, литера Г2				
Изм. Кол. уч.	Лист N док.	Дата	Многоквартирный дом со встроенно-пристроенными помещениями, участок 6, корпус 2	
Ген. дир.	Порфеев	04.07.19		
Разраб.	Кадакина	04.07.19		
Пр. работ	Чухрай	04.07.19		
Секция 7 План 18 этажа			Стодия	Лист
			ИД	ОВ/18
			Листов	23
			ООО "ДСК"	

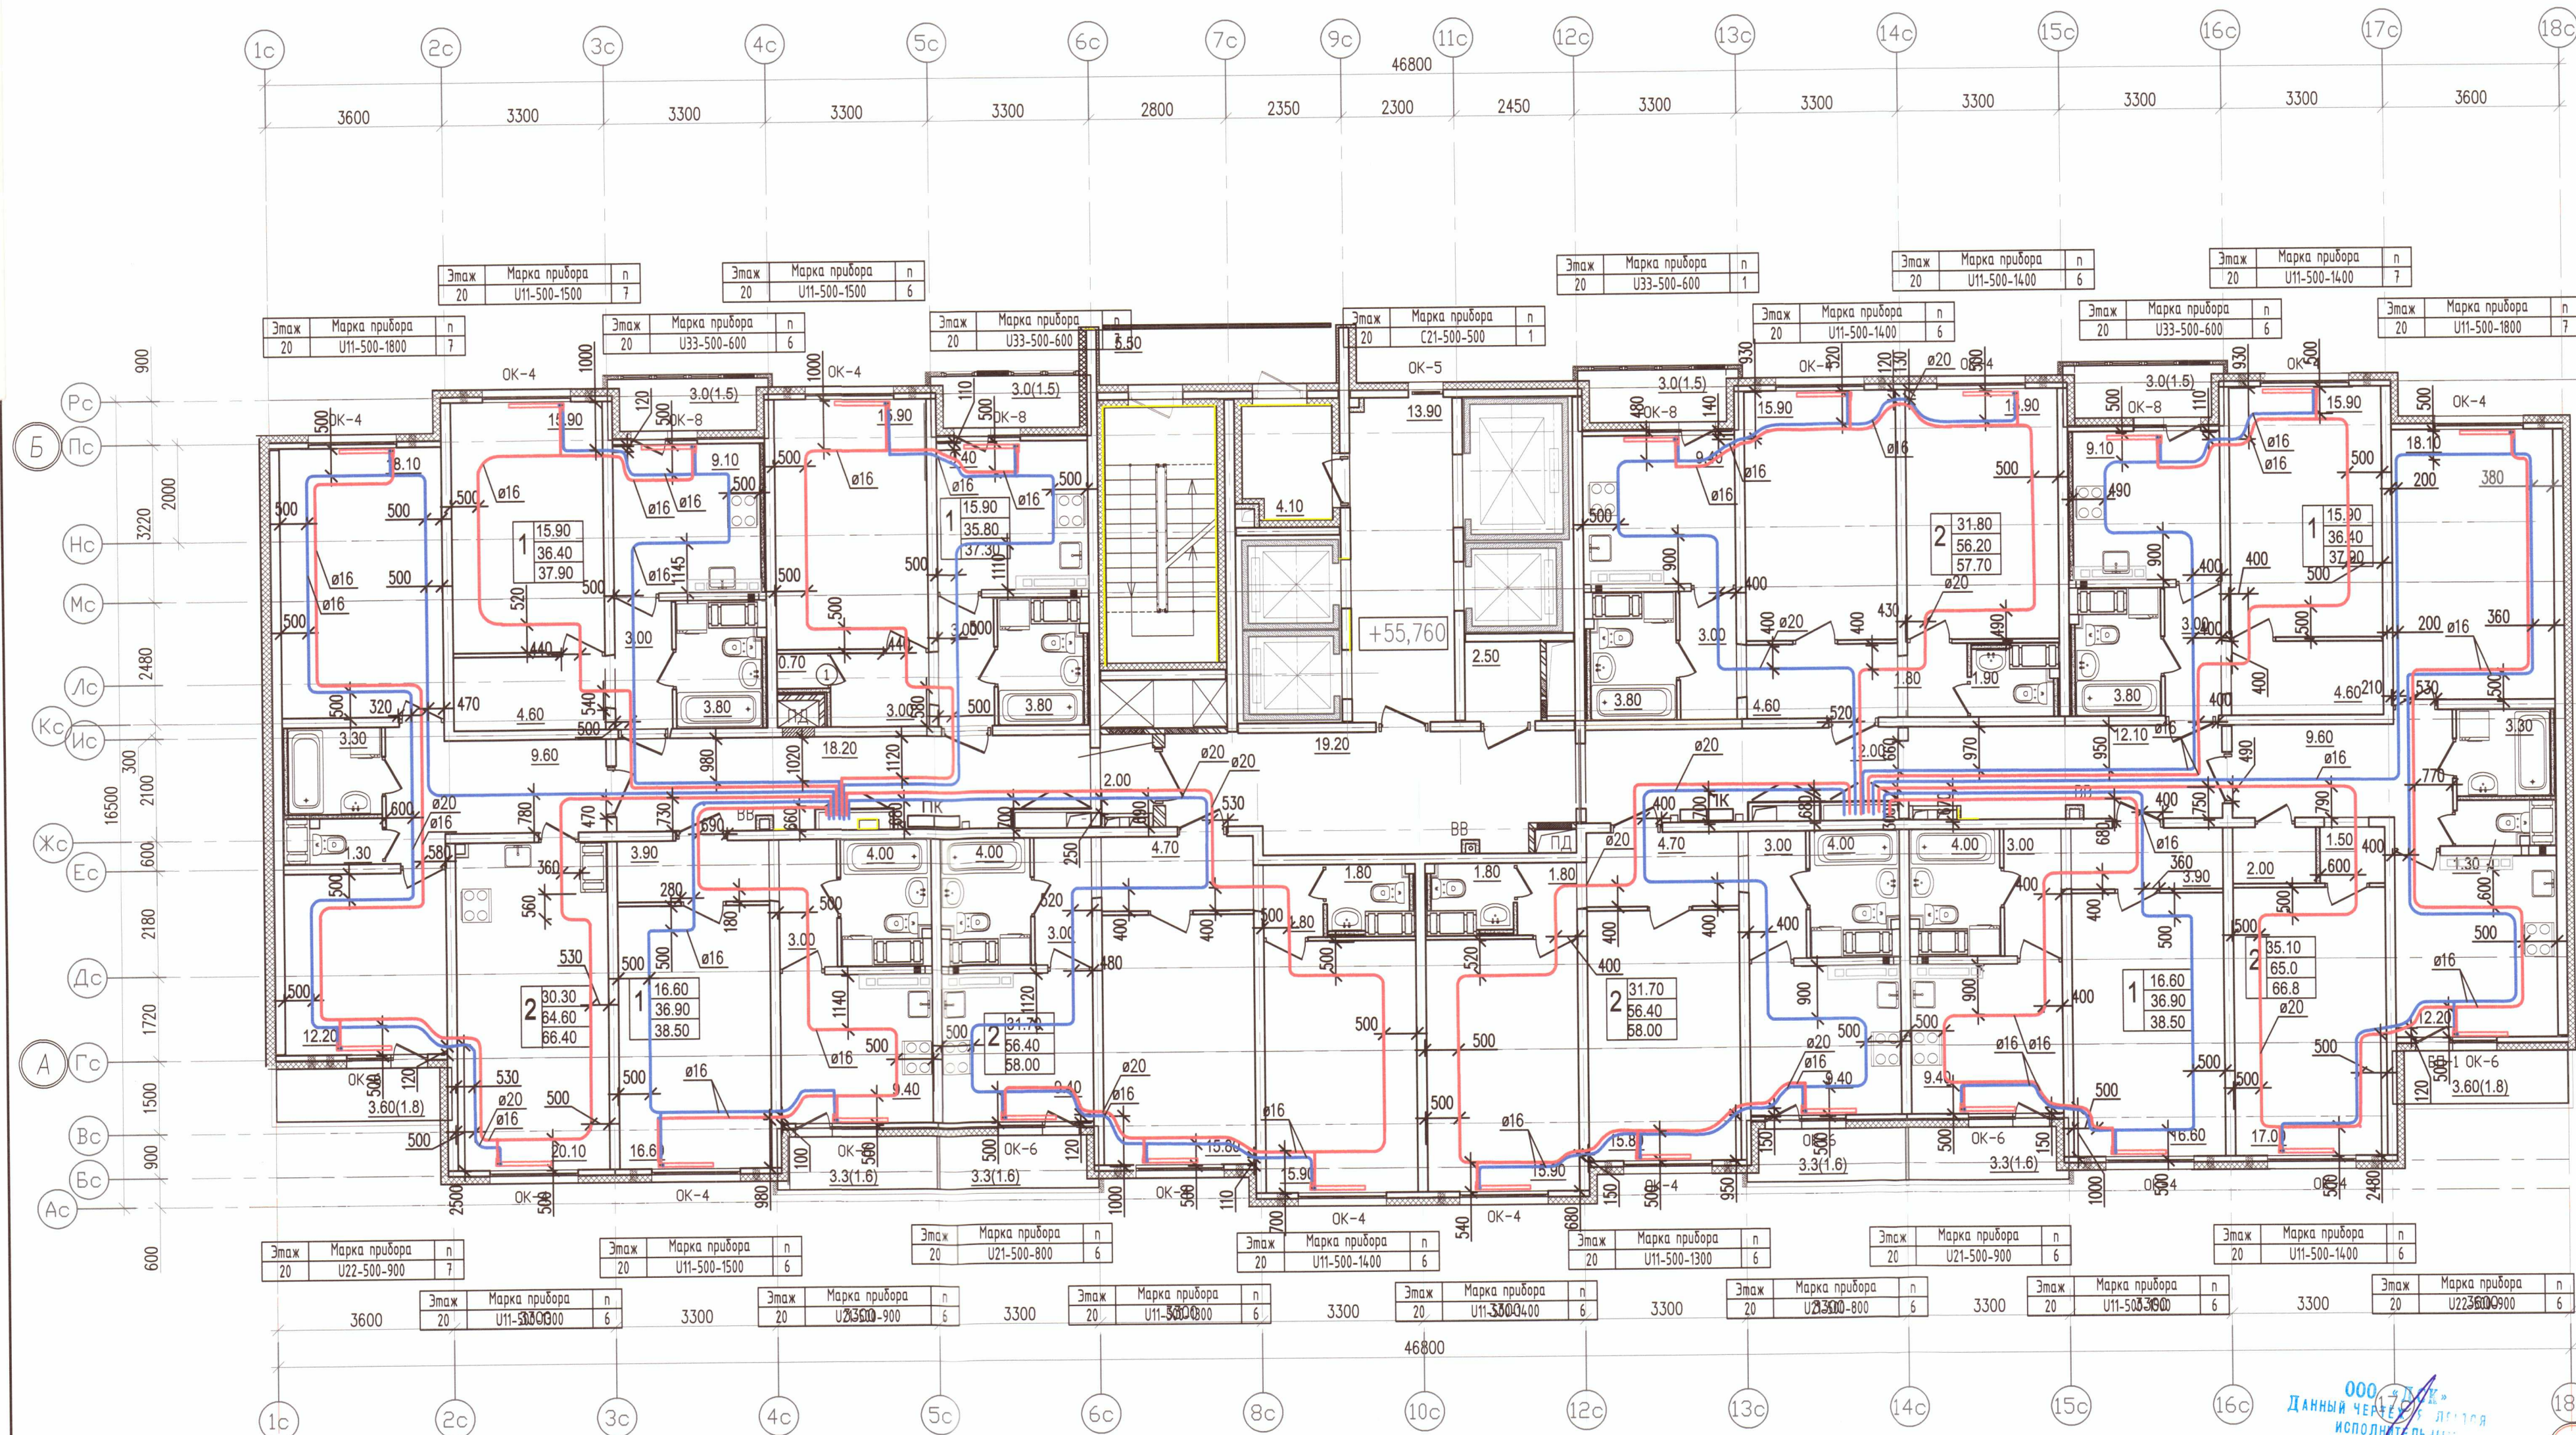


1 УСЛОВНЫЕ ОБОЗНАЧЕНИЯ:

- П1.1 — подающий трубопровод системы отопления С01 (жилая часть) — 90°C
- Т2.1 — обратный трубопровод системы отопления С01 (жилая часть) — 70°C
- П1.2 — подающий трубопровод системы отопления С02 (жилая часть) — 90°C
- Т2.2 — обратный трубопровод системы отопления С02 (жилая часть) — 70°C
- радиатор панельный Prado
- клапан вытяжной системы противодавной вентиляции
- клапан приточной системы противодавной вентиляции
- решетка РВПЗ
- клапан приточного воздуха
- ЖР — жалюзийная решетка

Примечание:

- Охранная зона +/- 200 мм от осей трубопроводов
- Все размеры указаны в мм
- Работы выполнены согласно СП 73.13330.2012
- Трубопроводы отопления смонтированы на отметке + 55,760

				Исполнительная схема 6.2/ОВ/20		
				г. Санкт-Петербург, Октябрьская набережная, дом 40, корпус 2, литера Г2		
Изм.	Кол. уч.	Лист	№ док.	Подп.	Дата	
Ген.дир.	Порфеев	04.07.19				
Разраб.	Кадакина	04.07.19				
Пр.работ	Чухрай	04.07.19				
				Многоквартирный дом со встроено-пристроенными помещениями, участок 6, корпус 2.		
				Секция 7 План 20 этажа		
				Стация	Лист	Листов
				ИД	ОВ/20	23
				ООО "ДСК"		

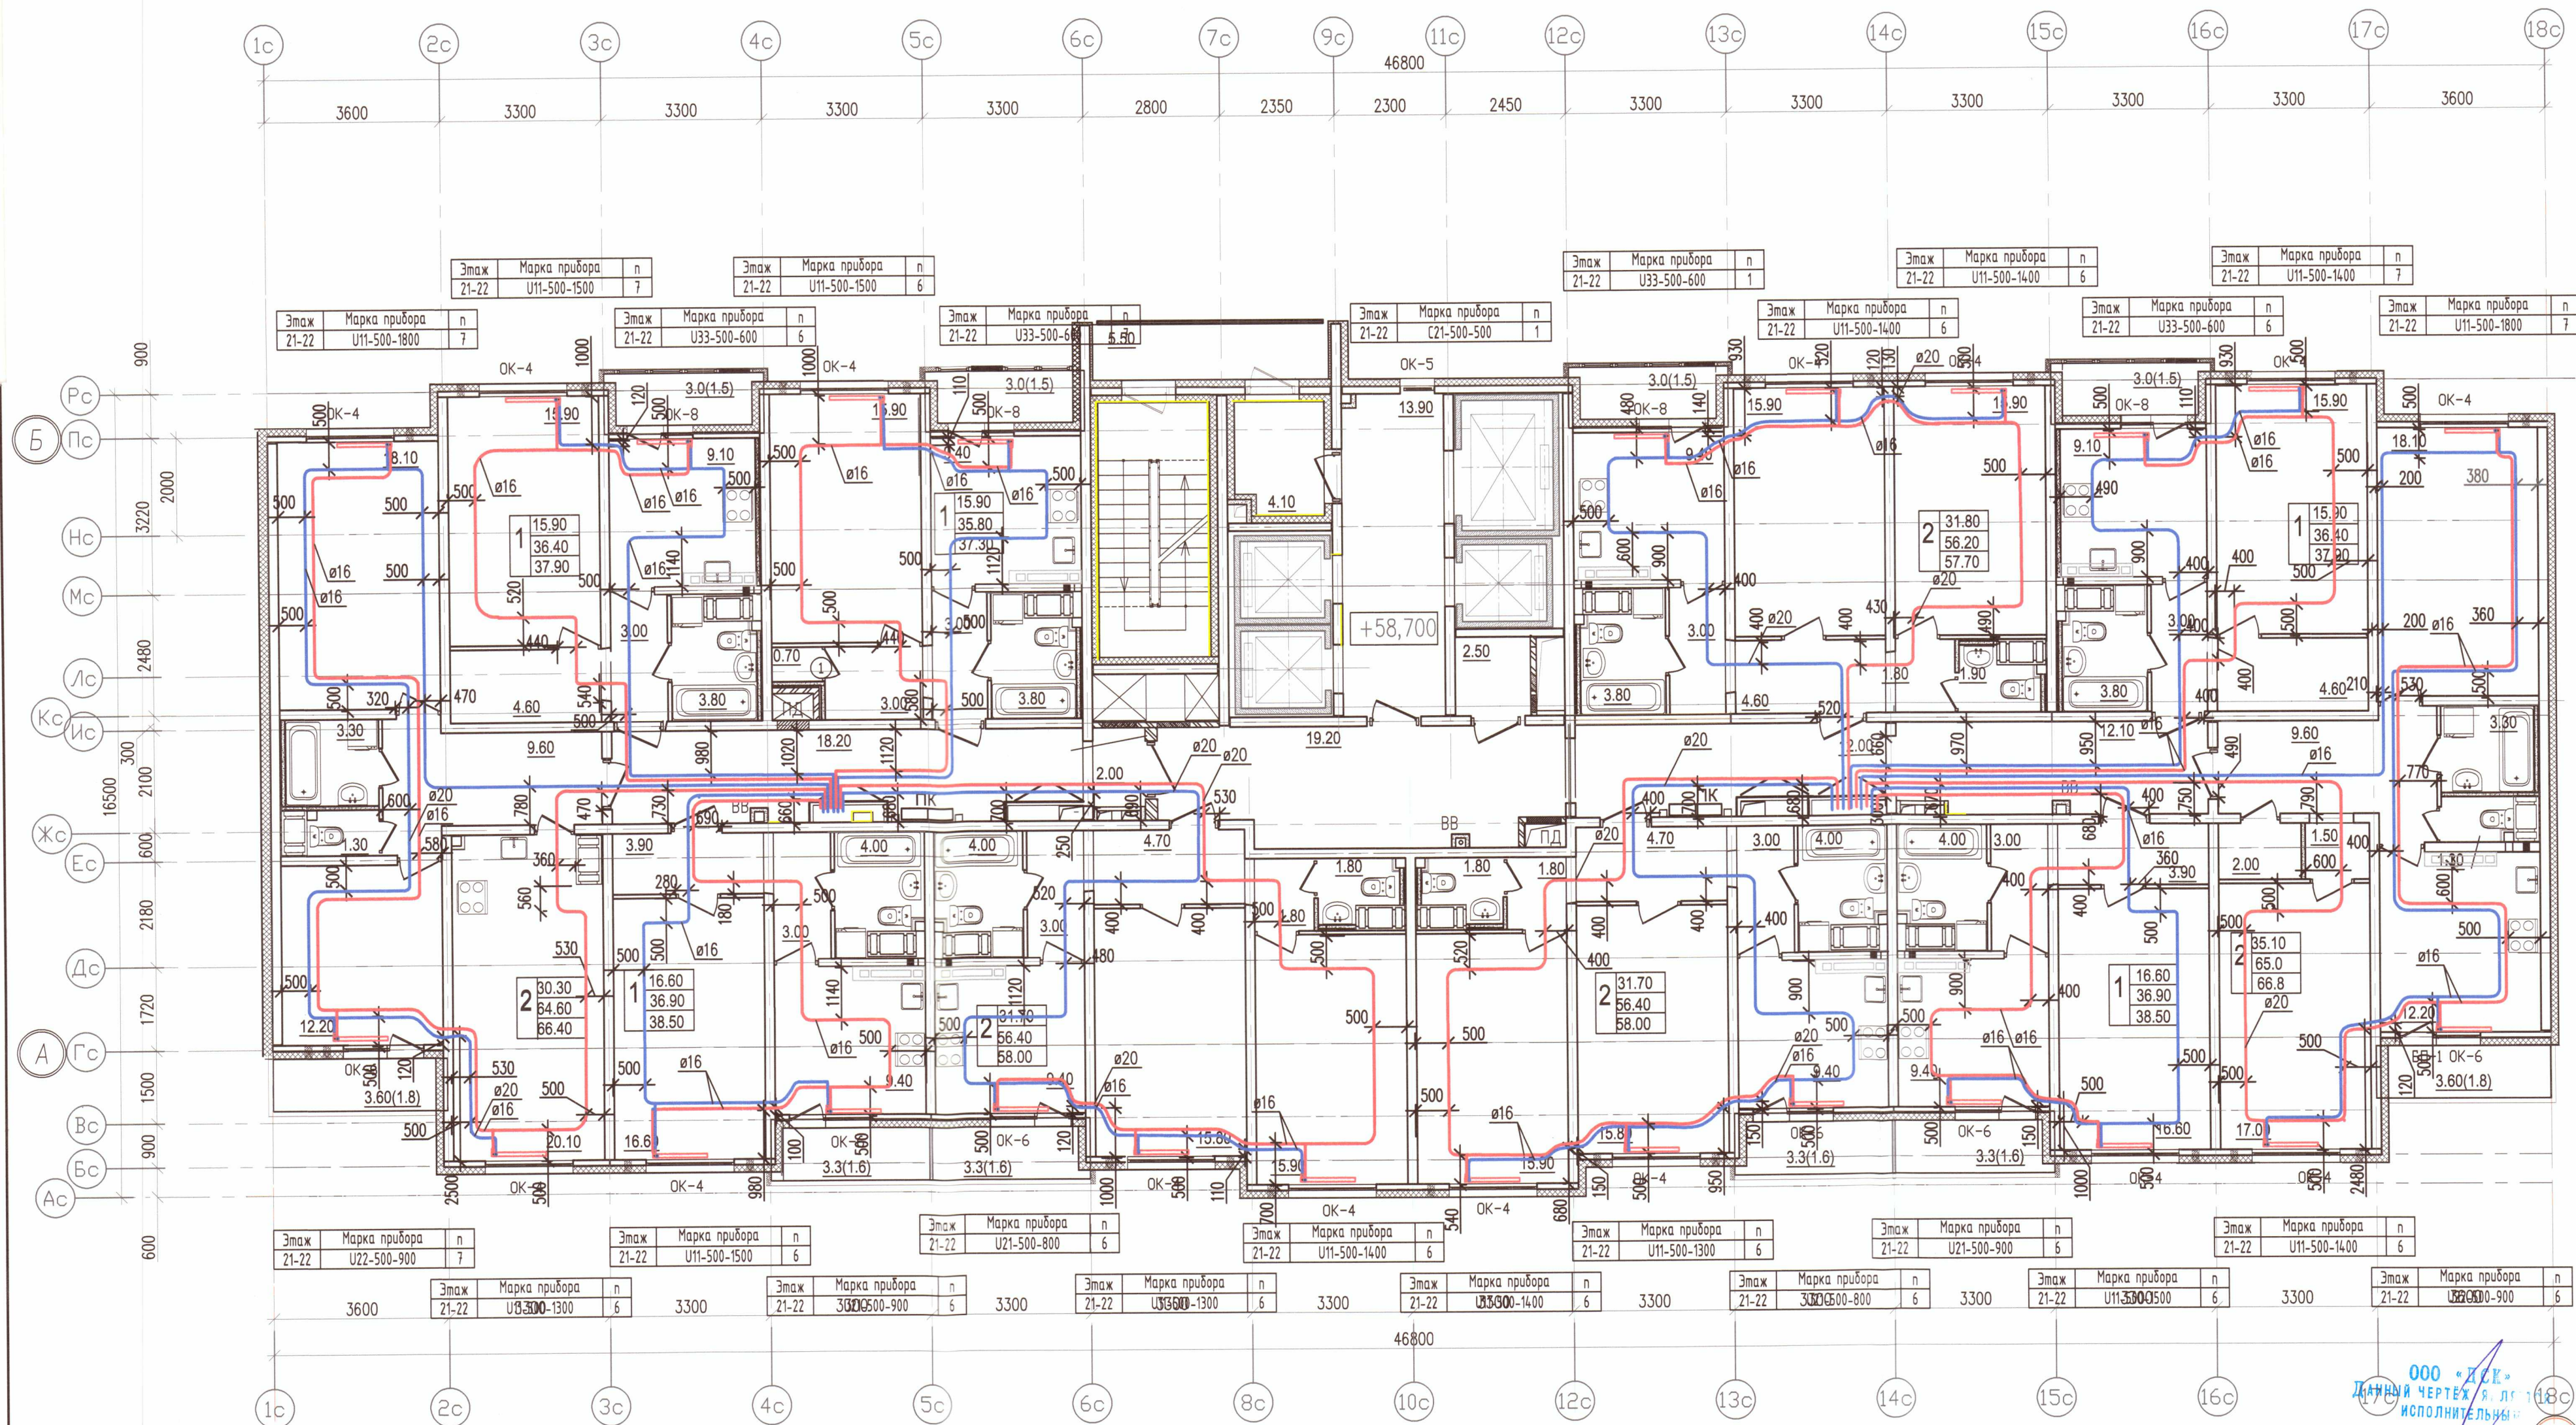


1 УСЛОВНЫЕ ОБОЗНАЧЕНИЯ:

- T1.1 — подающий трубопровод системы отопления СО1 (жилая часть) — 90°C
- T2.1 — обратный трубопровод системы отопления СО1 (жилая часть) — 70°C
- T1.2 — подающий трубопровод системы отопления СО2 (жилая часть) — 90°C
- T2.2 — обратный трубопровод системы отопления СО2 (жилая часть) — 70°C
- радиатор панельный Prado
- клапан вытяжной системы противодымной вентиляции
- клапан приточной системы противодымной вентиляции
- решетка РВПЗ
- клапан приточного воздуха
- ЖР — жалюзийная решетка

Примечание:

1. Охранная зона ± 200 мм от осей трубопроводов
2. Все размеры указаны в мм
3. Работы выполнены согласно СП 73.13330.2012
4. Трубопроводы отопления смонтированы на отметке + 58,700

				Исполнительная схема 6.2/ОВ/21		
				г. Санкт-Петербург, Октябрьская набережная, дом 40, корпус 2, литера Г2		
Изм.	Кол. уч.	Лист	№ док.	Подп.	Дата	Стадия
Ген.дир.	Порфеев	04.07.19				ИД
Разраб.	Кадакина	04.07.19				Лист
Прораб.	Чухрай	04.07.19				Листов
				Многоквартирный дом со встроенно-пристроенными помещениями, участок 6, корпус 2.		
				Секция 7 План 21 этажа		
				ООО "ДСК"		

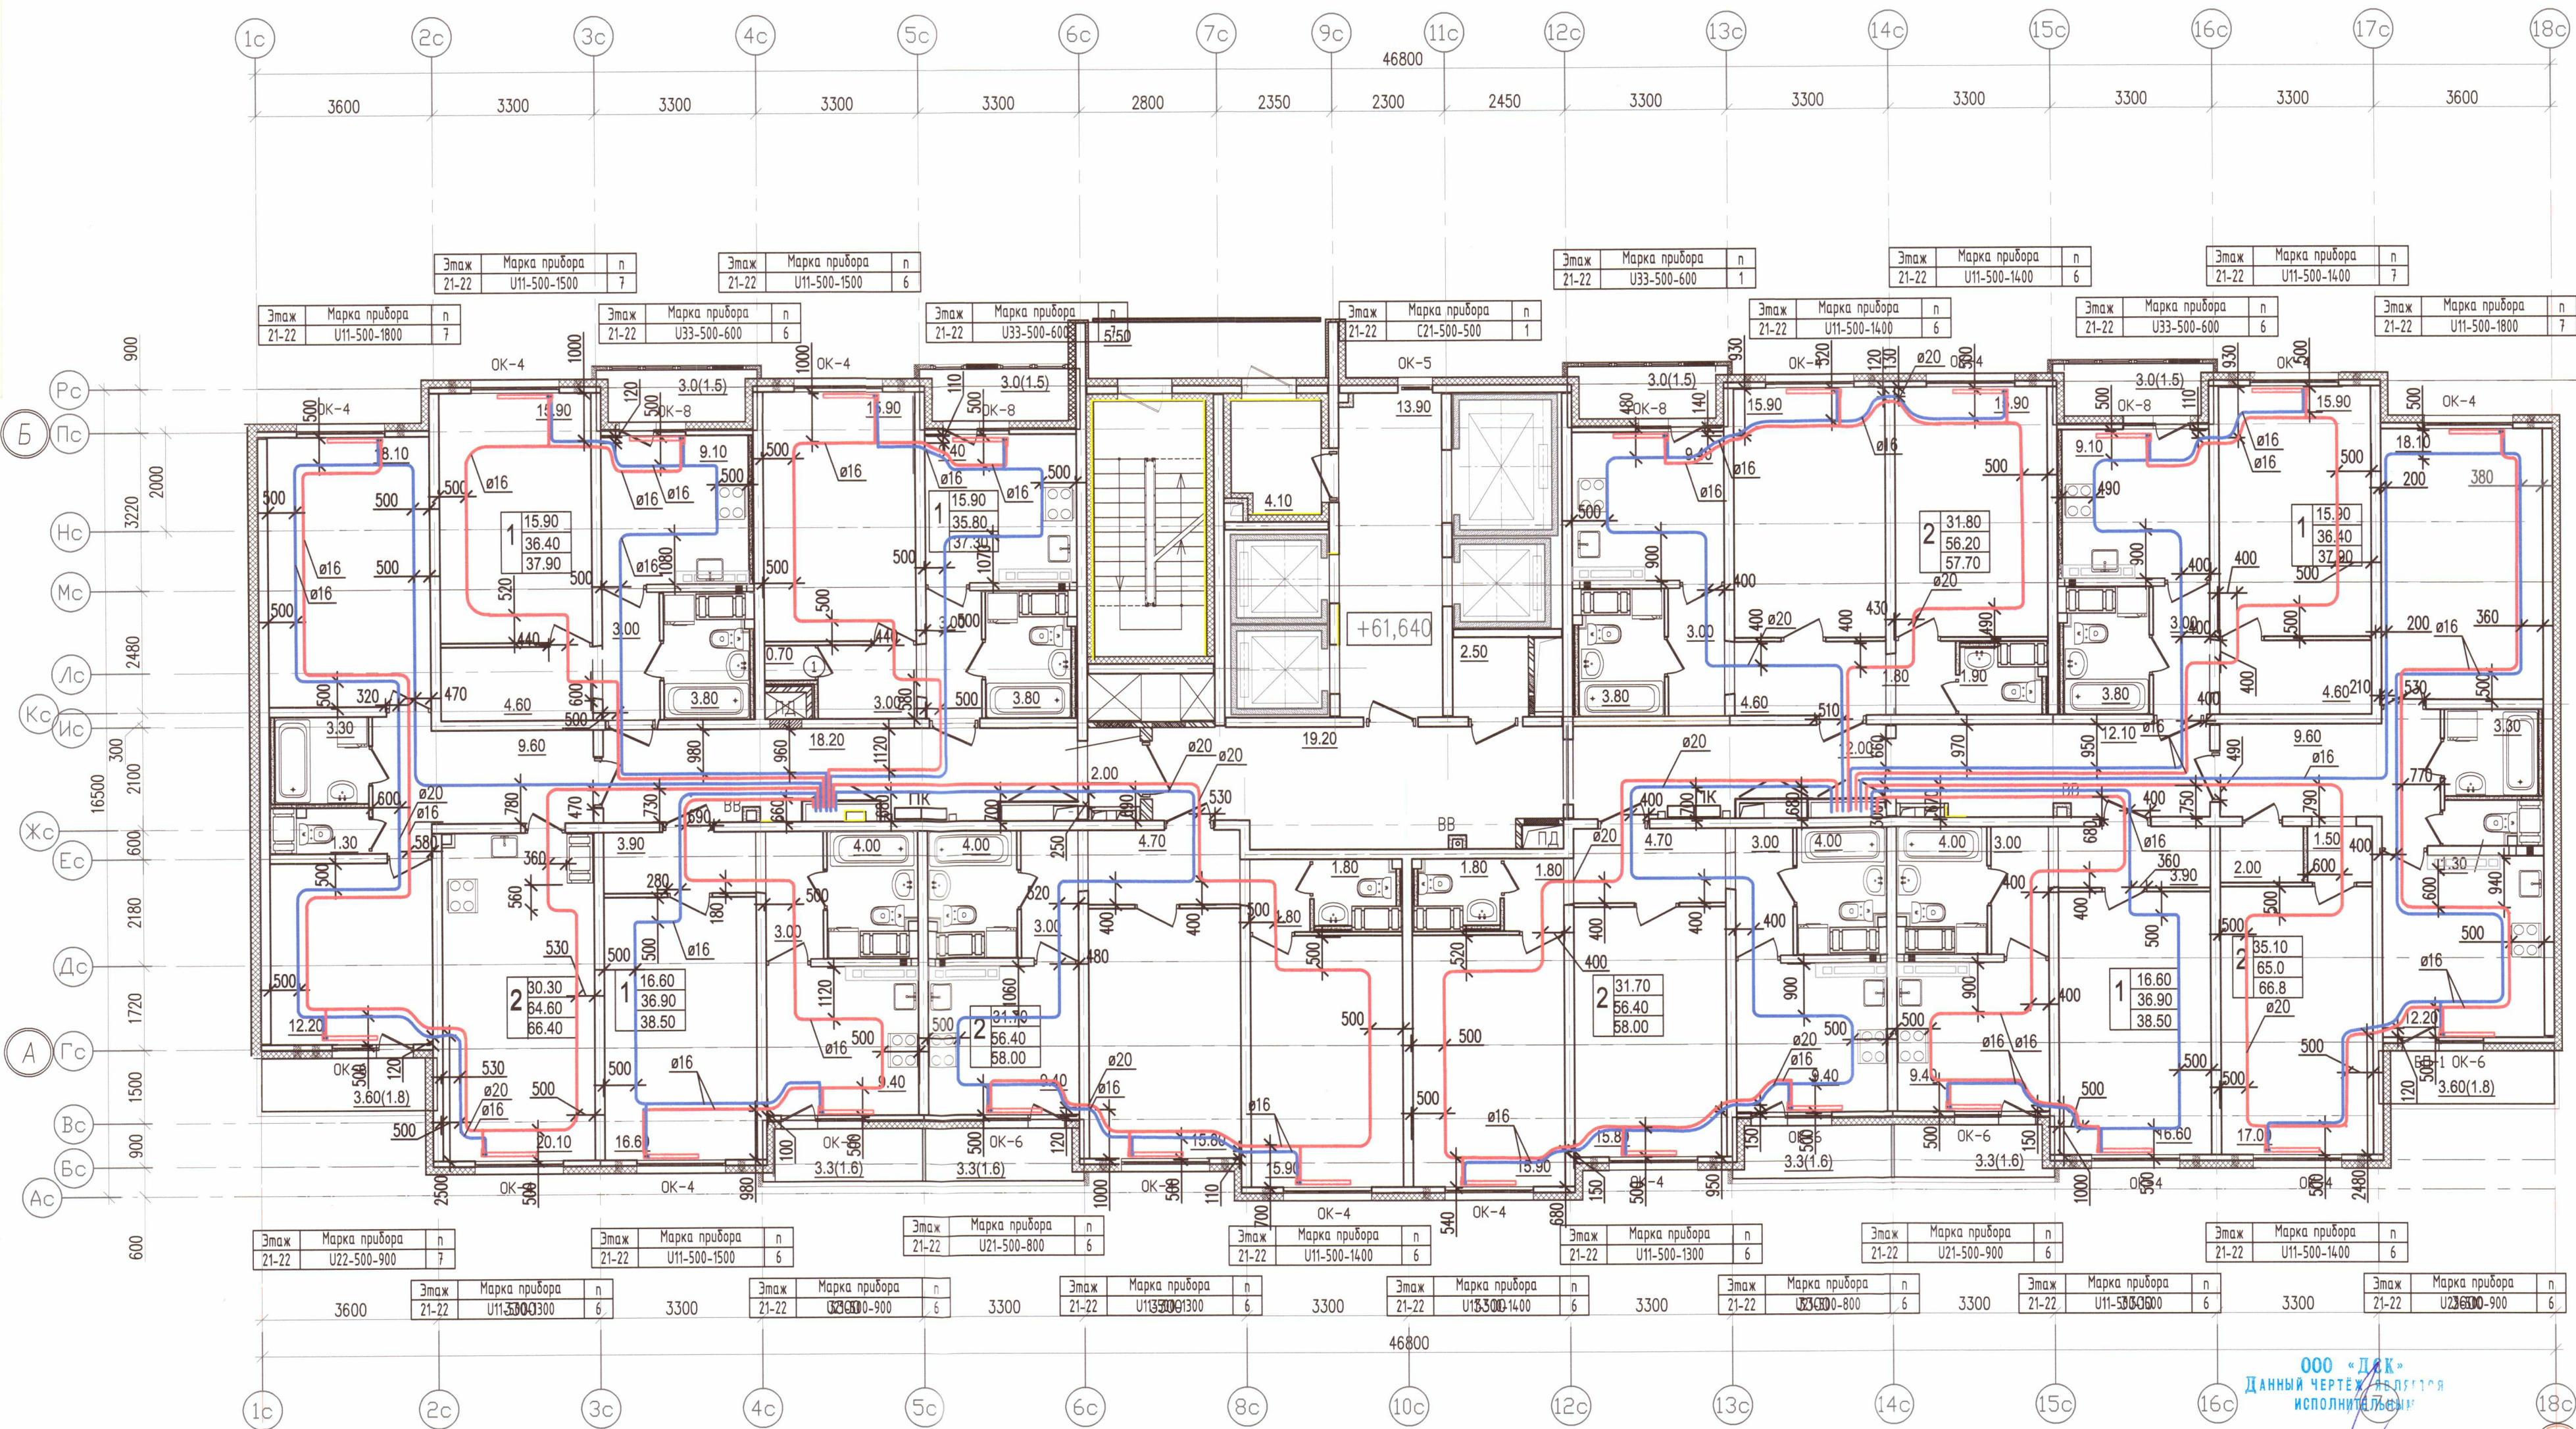

УСЛОВНЫЕ ОБОЗНАЧЕНИЯ:


- Т1.1 — подающий трубопровод системы отопления С01 (жилая часть) — 90°C
- Т2.1 — обратный трубопровод системы отопления С01 (жилая часть) — 70°C
- Т1.2 — подающий трубопровод системы отопления С02 (жилая часть) — 90°C
- Т2.2 — обратный трубопровод системы отопления С02 (жилая часть) — 70°C
- радиатор панельный Prado
- клапан вытяжной системы противодымной вентиляции
- клапан приточной системы противодымной вентиляции
- решетка РВПЗ
- клапан приточного воздуха
- ЖР — жалюзийная решетка

Примечание:

1. Охранная зона +/-200 мм от осей трубопроводов
2. Все размеры указаны в мм
3. Работы выполнены согласно СП 73.13330.2012
4. Трубопроводы отопления смонтированы на отметке + 61,640

ООО «ДСК»
ДАННЫЙ ЧЕРТЕЖ ПОДПИСАН
ИСПОЛНИТЕЛЕМ
ГЛ. ИНЖЕНЕР: ХИРЧЕНКО Д.Е.
17 НОЯ 2019

						Исполнительная схема 6.2/ОВ/22			
						г. Санкт-Петербург, Октябрьская набережная, дом 40, корпус 2, литера Г2			
Изм.	Кол. уч.	Лист	N док.	Подп.	Дата	Многоквартирный дом со встроенно-пристроенными помещениями, участок 6, корпус 2.	Стация	Лист	Листов
Ген. дир.	Порфеев			П.П.	04.07.19		ИД	ОВ/22	23
Разраб.	Кадакина			К.К.	04.07.19				
Пр. работ	Чухрай			С.С.	04.07.19		Секция 7 План 22 этажа		
						ООО "ДСК" 			

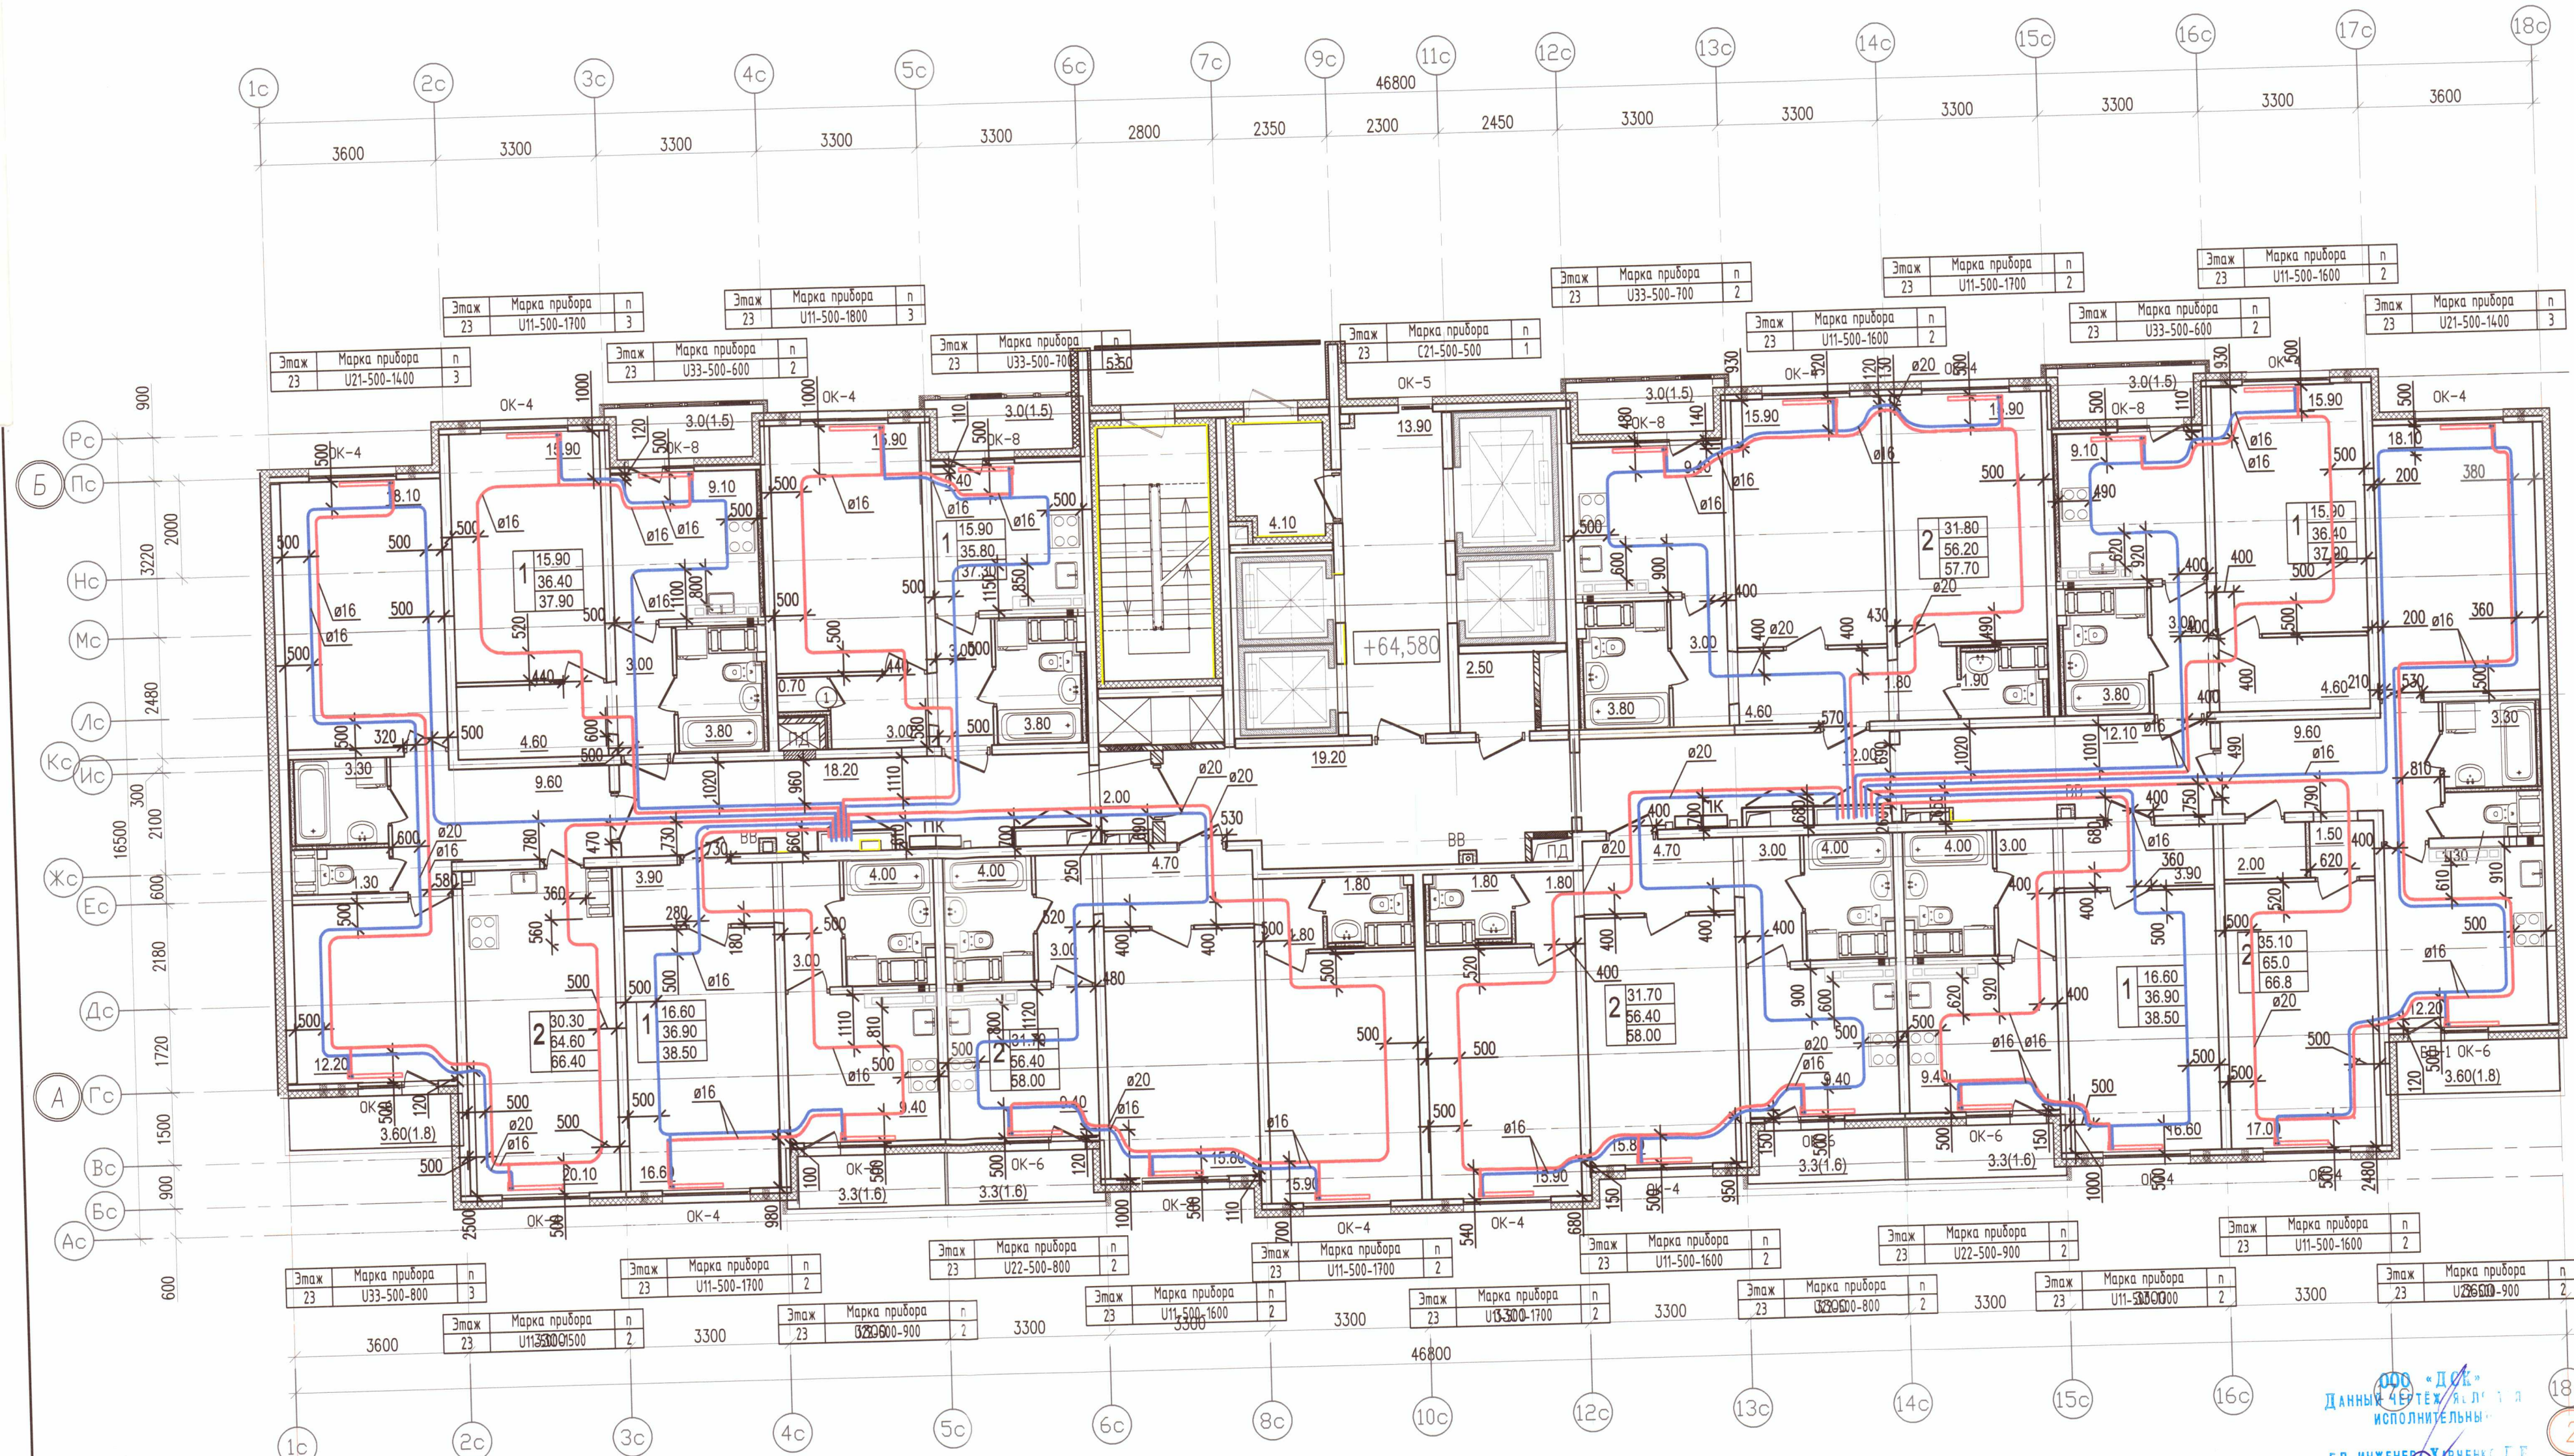

- 1 УСЛОВНЫЕ ОБОЗНАЧЕНИЯ:**
- Т1.1 — подающий трубопровод системы отопления СО1 (жилая часть) — 90°C
 - Т2.1 — обратный трубопровод системы отопления СО1 (жилая часть) — 70°C
 - Т1.2 — подающий трубопровод системы отопления СО2 (жилая часть) — 90°C
 - Т2.2 — обратный трубопровод системы отопления СО2 (жилая часть) — 70°C
 - радиатор панельный Prado
 - клапан вытяжной системы противодымной вентиляции
 - клапан приточной системы противодымной вентиляции
 - решетка РВПЗ
 - клапан приточного воздуха
 - ЖР — жалюзиная решетка

Примечание:

- Охранная зона +/-200 мм от осей трубопроводов
- Все размеры указаны в мм
- Работы выполнены согласно СП 73.13330.2012
- Трубопроводы отопления смонтированы на отметке + 64,580

ООО "ДСК"
Данные чертежа
исполнительны
Г.Л.ИНЖЕНЕР: ВАРЧЕНКО Д.Е.
27 июля 2019

Исполнительная схема 6.2/ОВ/23				
г. Санкт-Петербург, Октябрьская набережная, дом 40, корпус 2, литера Г2				
Изм.	Кол.уч.	Лист	№ док.	Дата
Ген.дир.	Порфеевич	04.07.19		
Разраб.	Кадакина	04.07.19		
Пр.работ	Чухрай	04.07.19		
Многоквартирный дом со встроено-присоединенными помещениями, участок 6, корпус 2			Секция 7	План 23 этажа
			ИД	ОВ/23
			Лист	Листов
			23	23