


Секция 5

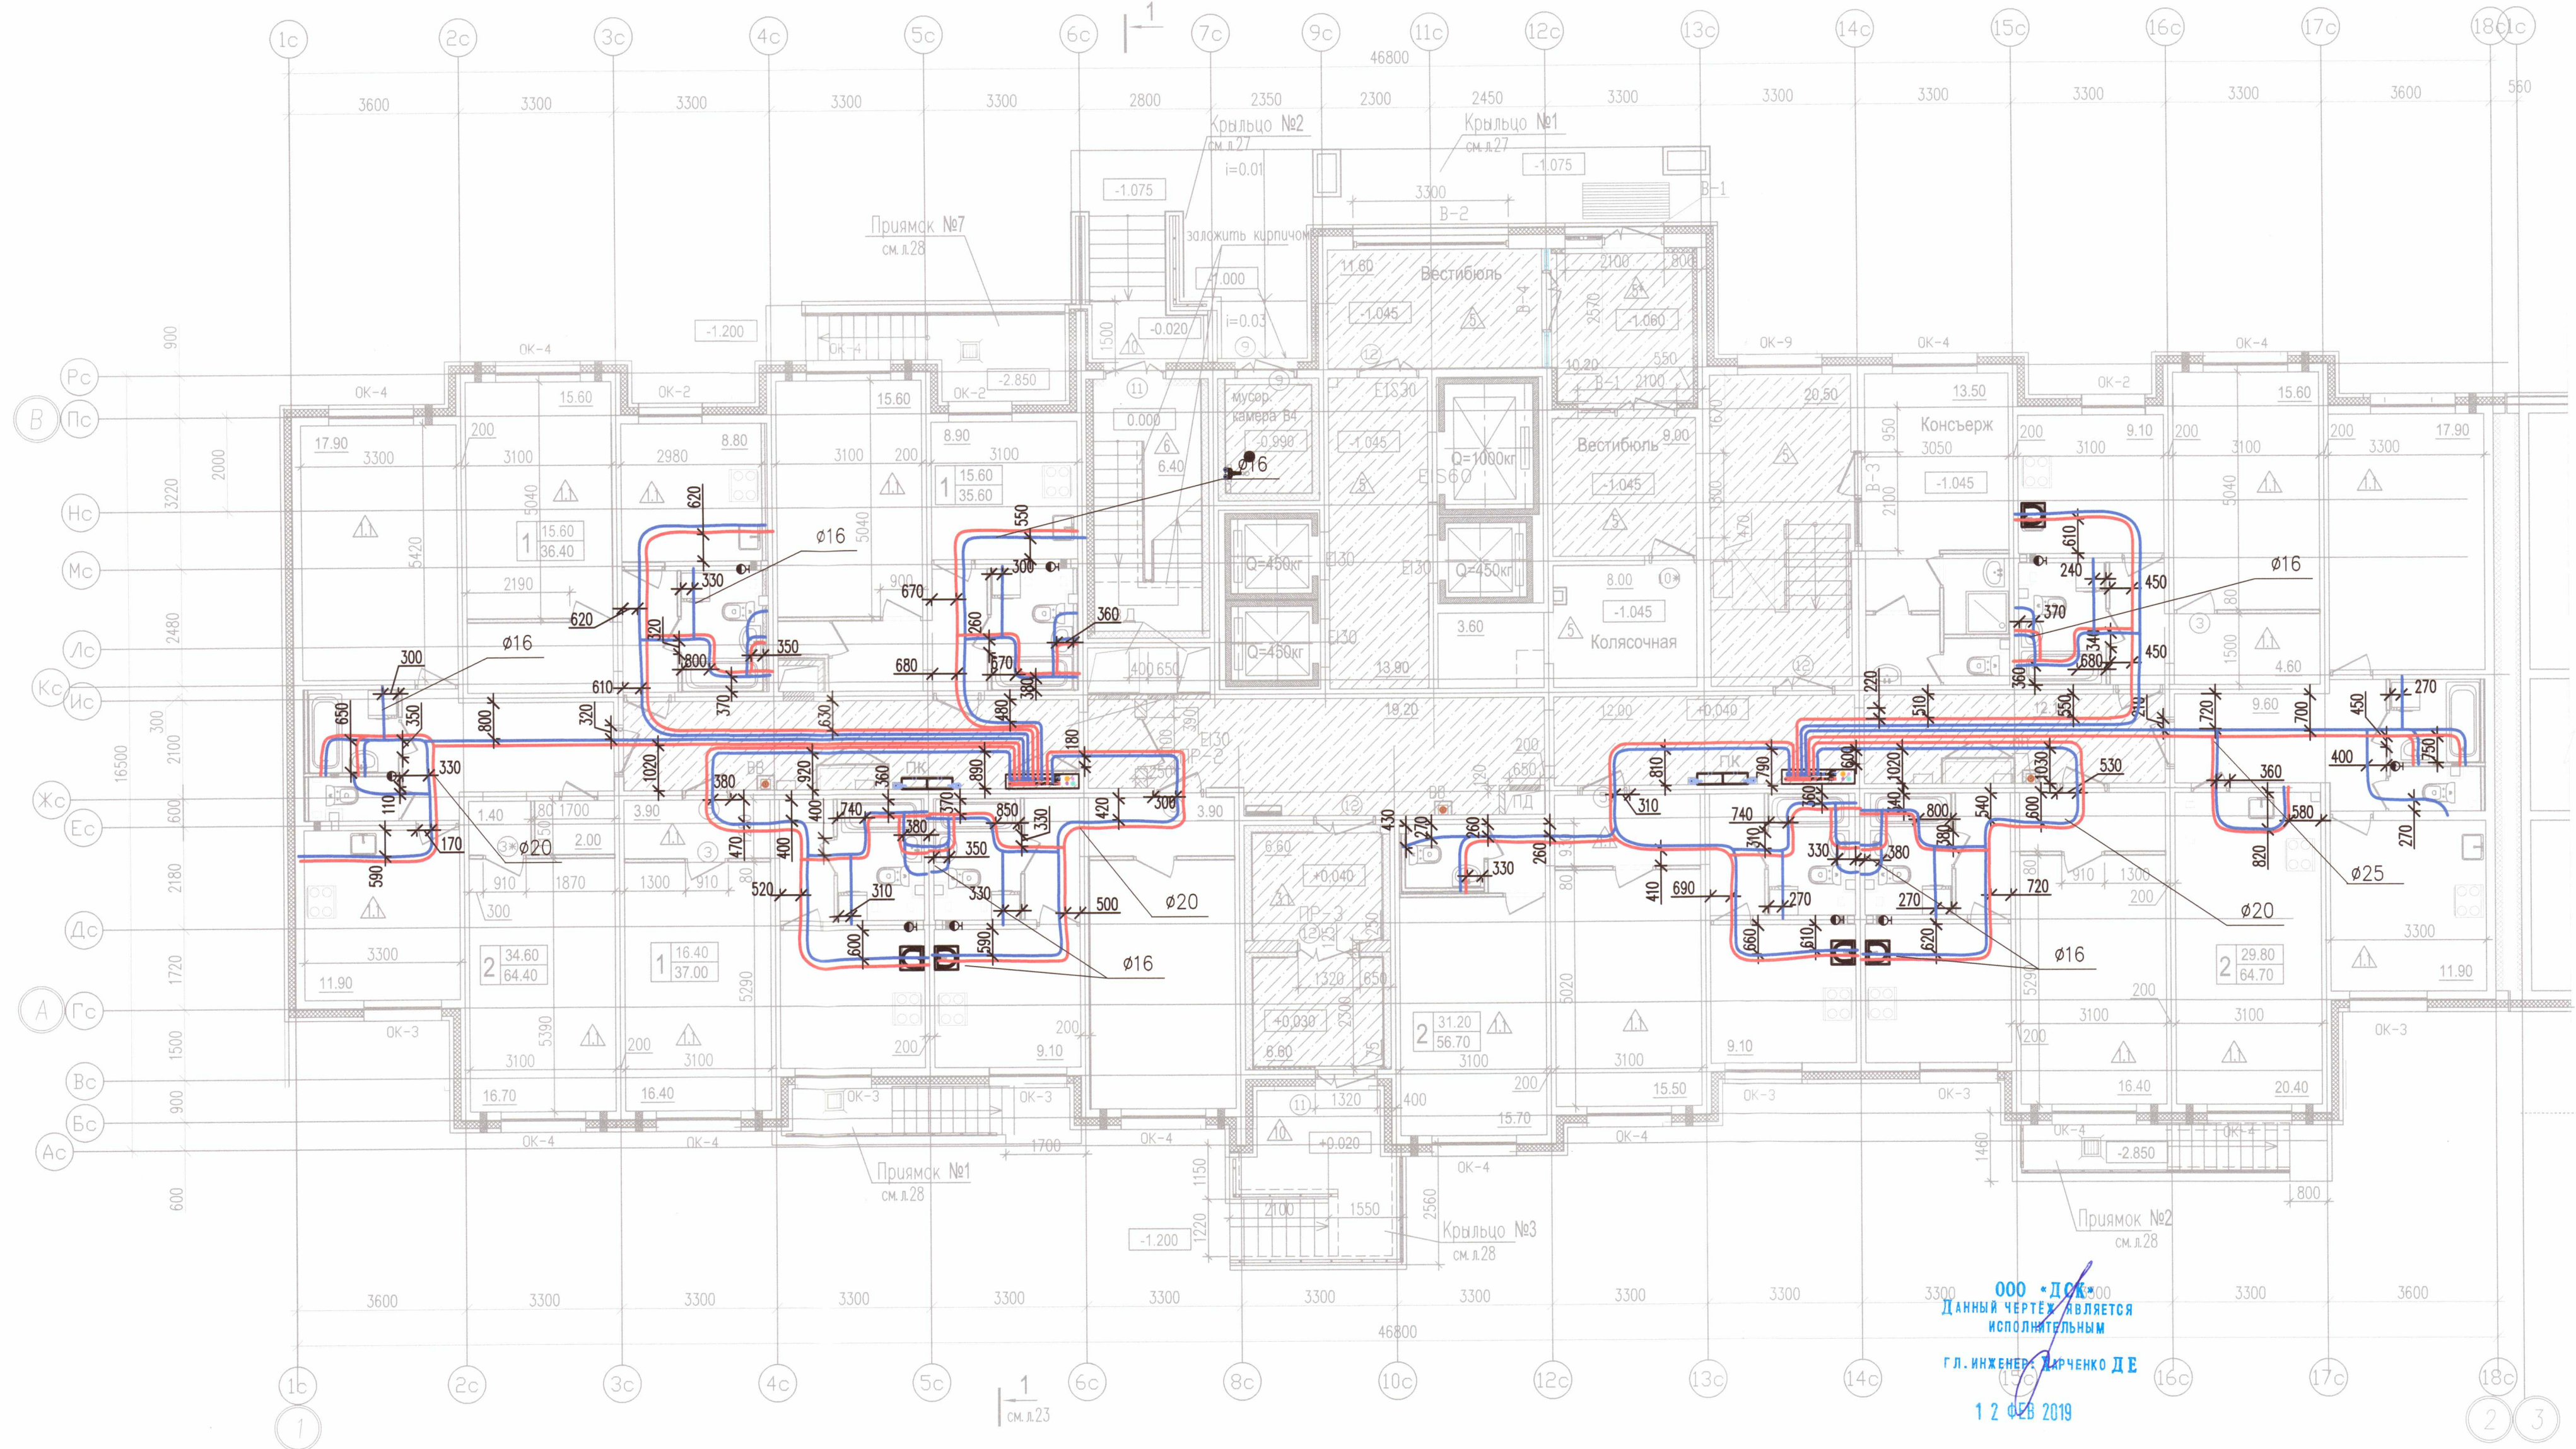

ООО "ДСК"
Данный чертеж является
исполнительным
Гл. инженер Дарченко Д.Е.
12.02.2019

Условные обозначения

- В1.1 — Хоз. пит. водопровод 1 (нижней) зоны
В1.2 — Хоз. пит. водопровод 2 (верхней) зоны
Т3.1 — Горячее водоснабжение 1 (нижней) зоны
Т3.2 — Горячее водоснабжение 2 (верхней) зоны

Примечание:

- Охранная зона ± 200 мм от осей трубопроводов
- Все размеры указаны в мм
- Работы выполнены согласно СП 73.13330.2016
- Трубопроводы горячего и холодного водоснабжения смонтированы на отметке $+0,000$

Исполнительная схема 5/ВК/1

г. Санкт-Петербург, Октябрьская набережная,
дом 40, корпус 2, литера Г2

Изм.	Кол. уч.	Лист	№ док.	Подп.	Дата	Многоквартирный дом со встроено-пристроенными помещениями, участок 7, корпус 2.	Стодия	Лист	Листов
Ген. дир.	Порфеев	22.01.19					ИД	ВК/1	24
Разраб.	Пряничников	22.01.19							
Пр. работ	Чухрай	22.01.19							

Секция 5
План 1 этажа

ООО "ДСК"



Условные обозначения

- B1.1 — Хоз. пит. водопровод 1 (нижней) зоны
— B1.2 — Хоз. пит. водопровод 2 (верхней) зоны
— T3.1 — Горячее водоснабжение 1 (нижней) зоны
— T3.2 — Горячее водоснабжение 2 (верхней) зоны

Примечание:

1. Охранная зона ± 200 мм от осей трубопроводов
2. Все размеры указаны в мм
3. Работы выполнены согласно СП 73.13330.2016
4. Трубопроводы горячего и холодного водоснабжения смонтированы на отметке + 2,840

000 "ДСК"
Данный чертеж является
исполнительным
г.л. инженер Умченко Д.Е.
17.10.2018

Исполнительная схема 5/ВК/2

г. Санкт-Петербург, Октябрьская набережная,
дом 40, корпус 2, литера Г2

Изм. Кол. уч. Лист N док. Дата	Ген. дир. Порфеев	Разраб. Пряничников	09.11.18	Пр. работ Чухрай
Многоквартирный дом со встроено-пристроенными помещениями, участок 7, корпус 2.				Секция 5 План 2 этажа
ИД ВК/2				Листов 24

000 "ДСК" 

Формат А2

Инв. N подл. Подпись и дата Взам. инв. N



Условные обозначения

- В1.1 — Хоз. пит. водопровод 1 (нижней) зоны
- В1.2 — Хоз. пит. водопровод 2 (верхней) зоны
- Т3.1 — Горячее водоснабжение 1 (нижней) зоны
- Т3.2 — Горячее водоснабжение 2 (верхней) зоны


Примечание:

- Охранная зона ± 200 мм от осей трубопроводов
- Все размеры указаны в мм
- Работы выполнены согласно СП 73.13330.2016
- Трубопроводы горячего и холодного водоснабжения смонтированы на отметке + 5,780

ООО "ДСК"
Данный чертеж является
исполнительным
Л. инженер-проектировщик Д.Е.
12 НОЯ 2018

Исполнительная схема 5/ВК/3

Изм. Кол. уч. Лист N док. Подп. Дата				г. Санкт-Петербург, Октябрьская набережная, дом 40, корпус 2, литера Г2		
Ген. дир.	Порфеев	Разраб.	Пряничников	09.11.18	Многоквартирный дом со встроенно-пристроенными помещениями, участок 7, корпус 2.	Стация ИД
Пр. работ	Чухрай	Лист	ВК/3	Листов	24	Лист
Секция 5 План 3 этажа				ООО "ДСК"		

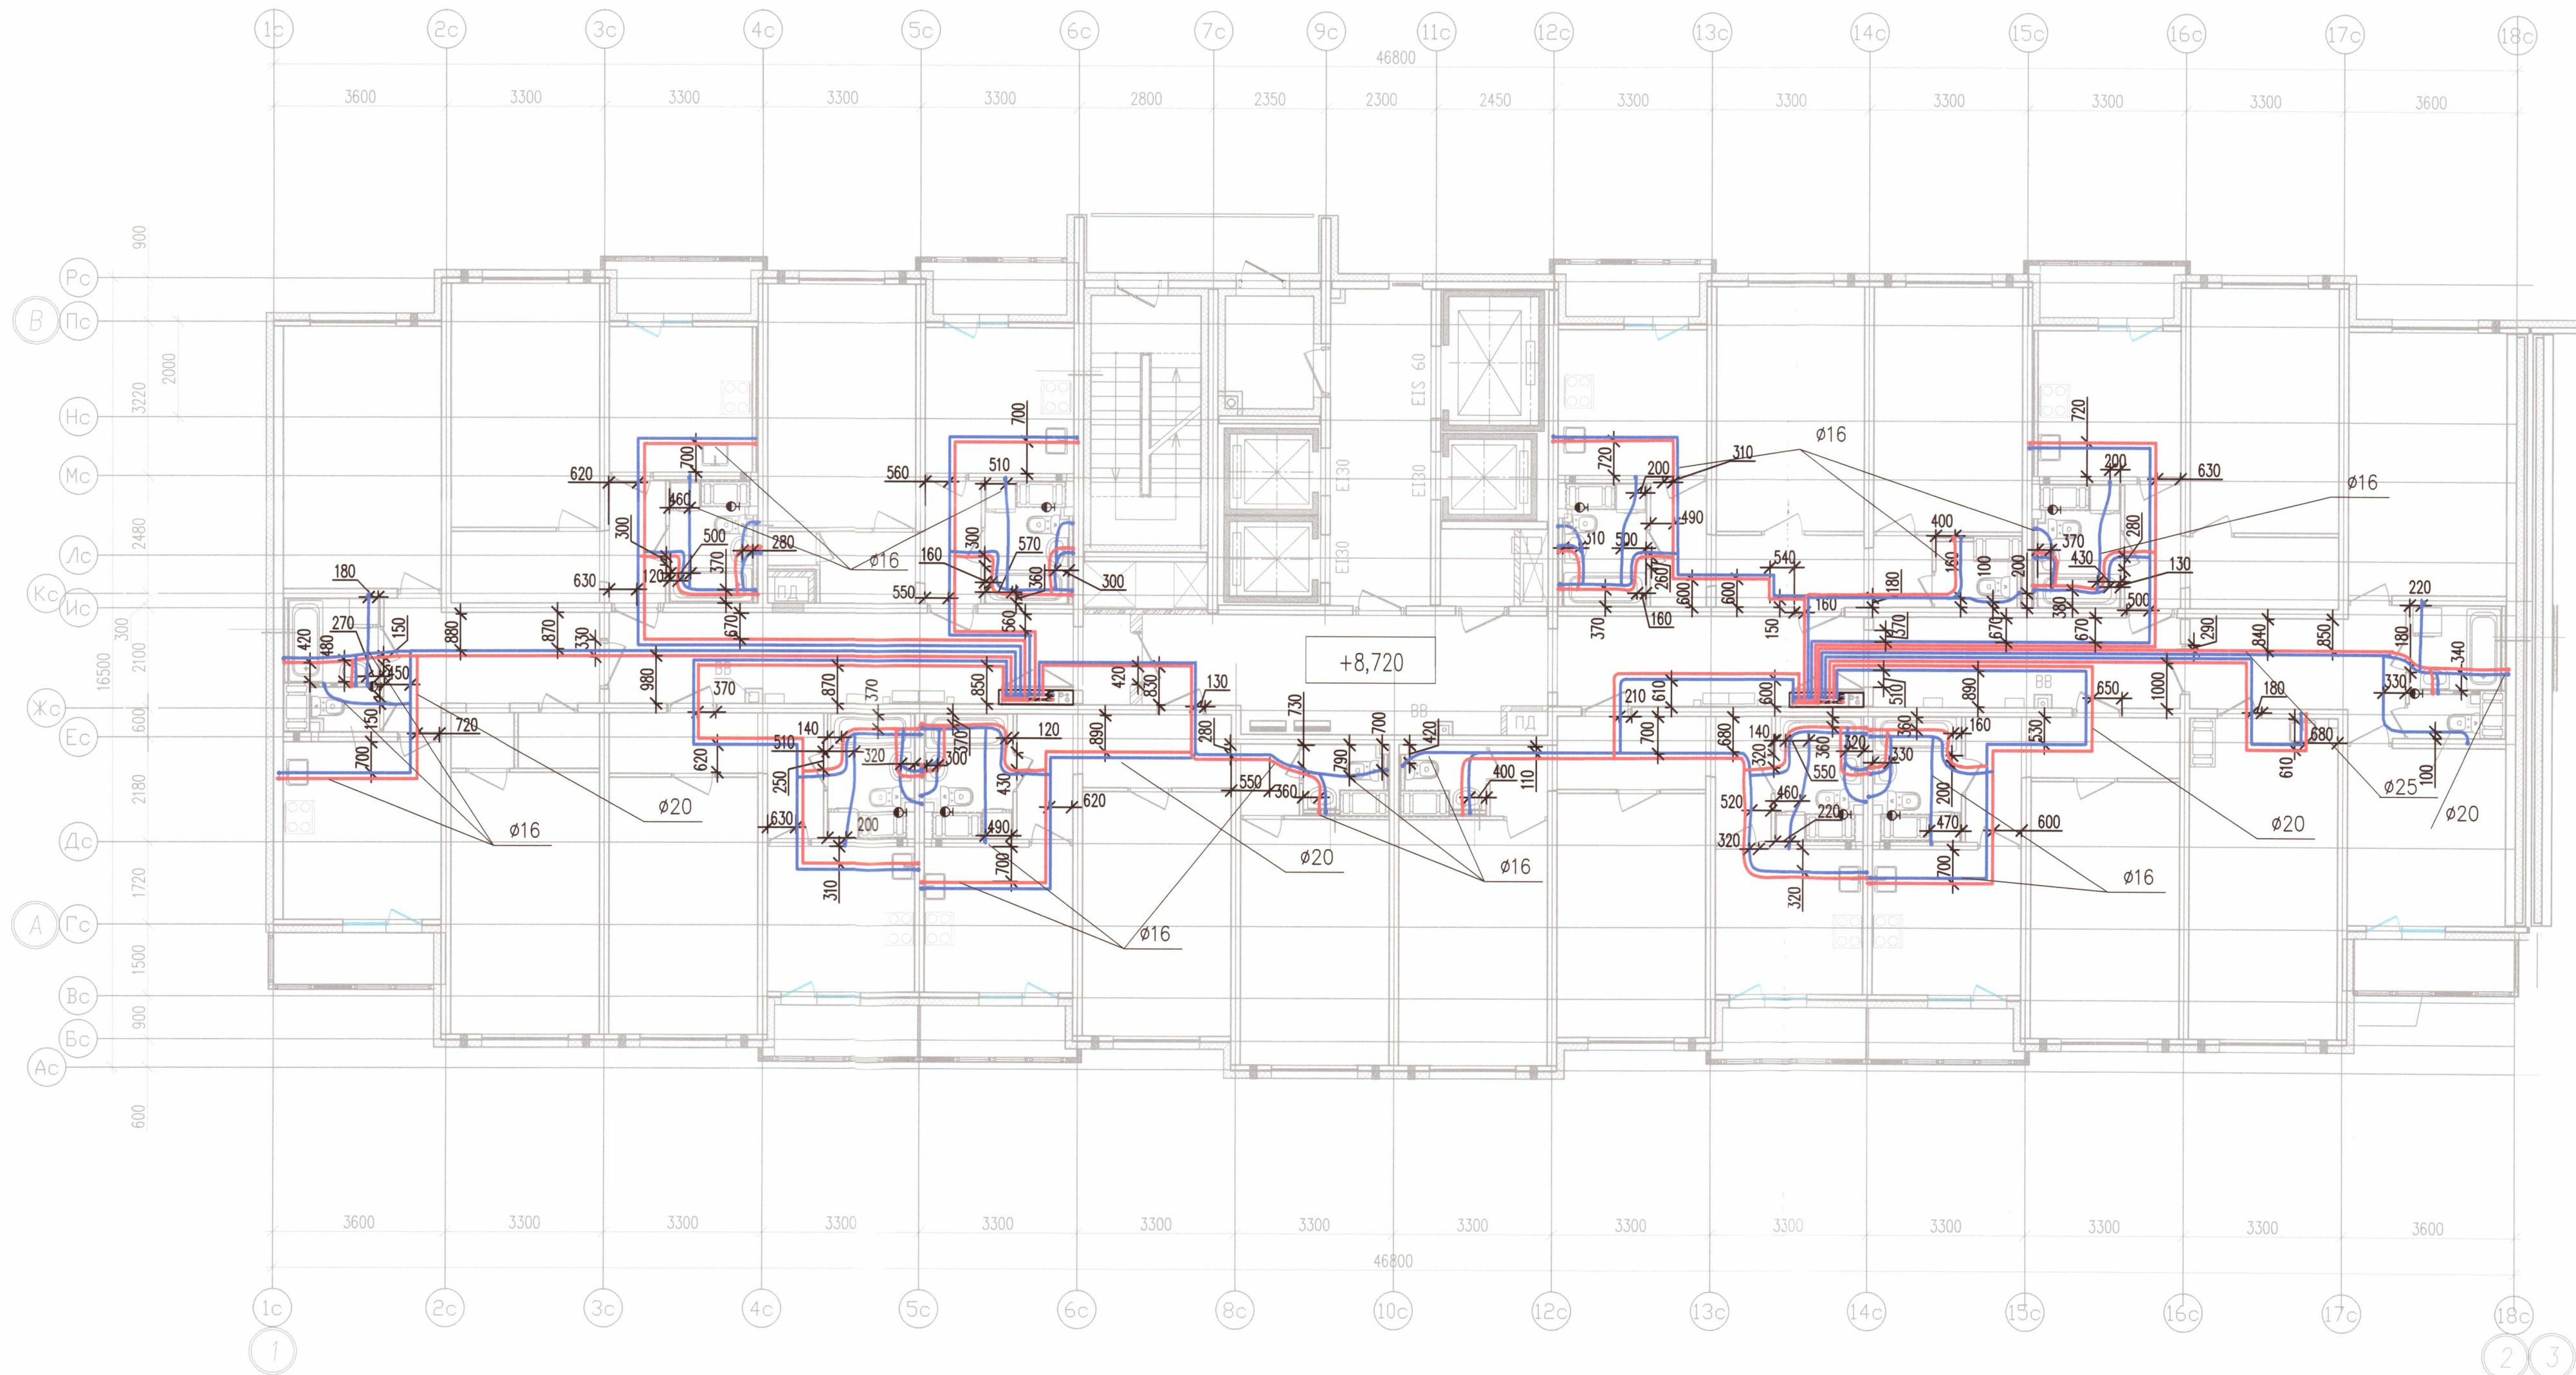

Условные обозначения

- В1.1 — Хоз. пит. водопровод 1 (нижней) зоны
- В1.2 — Хоз. пит. водопровод 2 (верхней) зоны
- Т3.1 — Горячее водоснабжение 1 (нижней) зоны
- Т3.2 — Горячее водоснабжение 2 (верхней) зоны

Примечание:

- Охранная зона ± 200 мм от осей трубопроводов
- Все размеры указаны в мм
- Работы выполнены согласно СП 73.13330.2016
- Трубопроводы горячего и холодного водоснабжения смонтированы на отметке + 8,720


ООО «ДСК»
Данный чертёж является
исполнительным
Гл. инженер: Харченко Д.Е.
12 ноября 2018

Исполнительная схема 5/ВК/4

г. Санкт-Петербург, Октябрьская набережная, дом 40, корпус 2, литера Г2					
Изм.	Кол. уч.	Лист	№ док.	Подп.	Дата
Ген. дир.	Порфеев				
Разраб.	Пряничников		09.11.18		
Пр. работ	Чухрай				
Многоквартирный дом со встроенно-пристроенными помещениями, участок 7, корпус 2.				Стация	Лист
				ИД	Листов
Секция 5 План 4 этажа				ВК/4	24

ООО «ДСК»

Формат А2

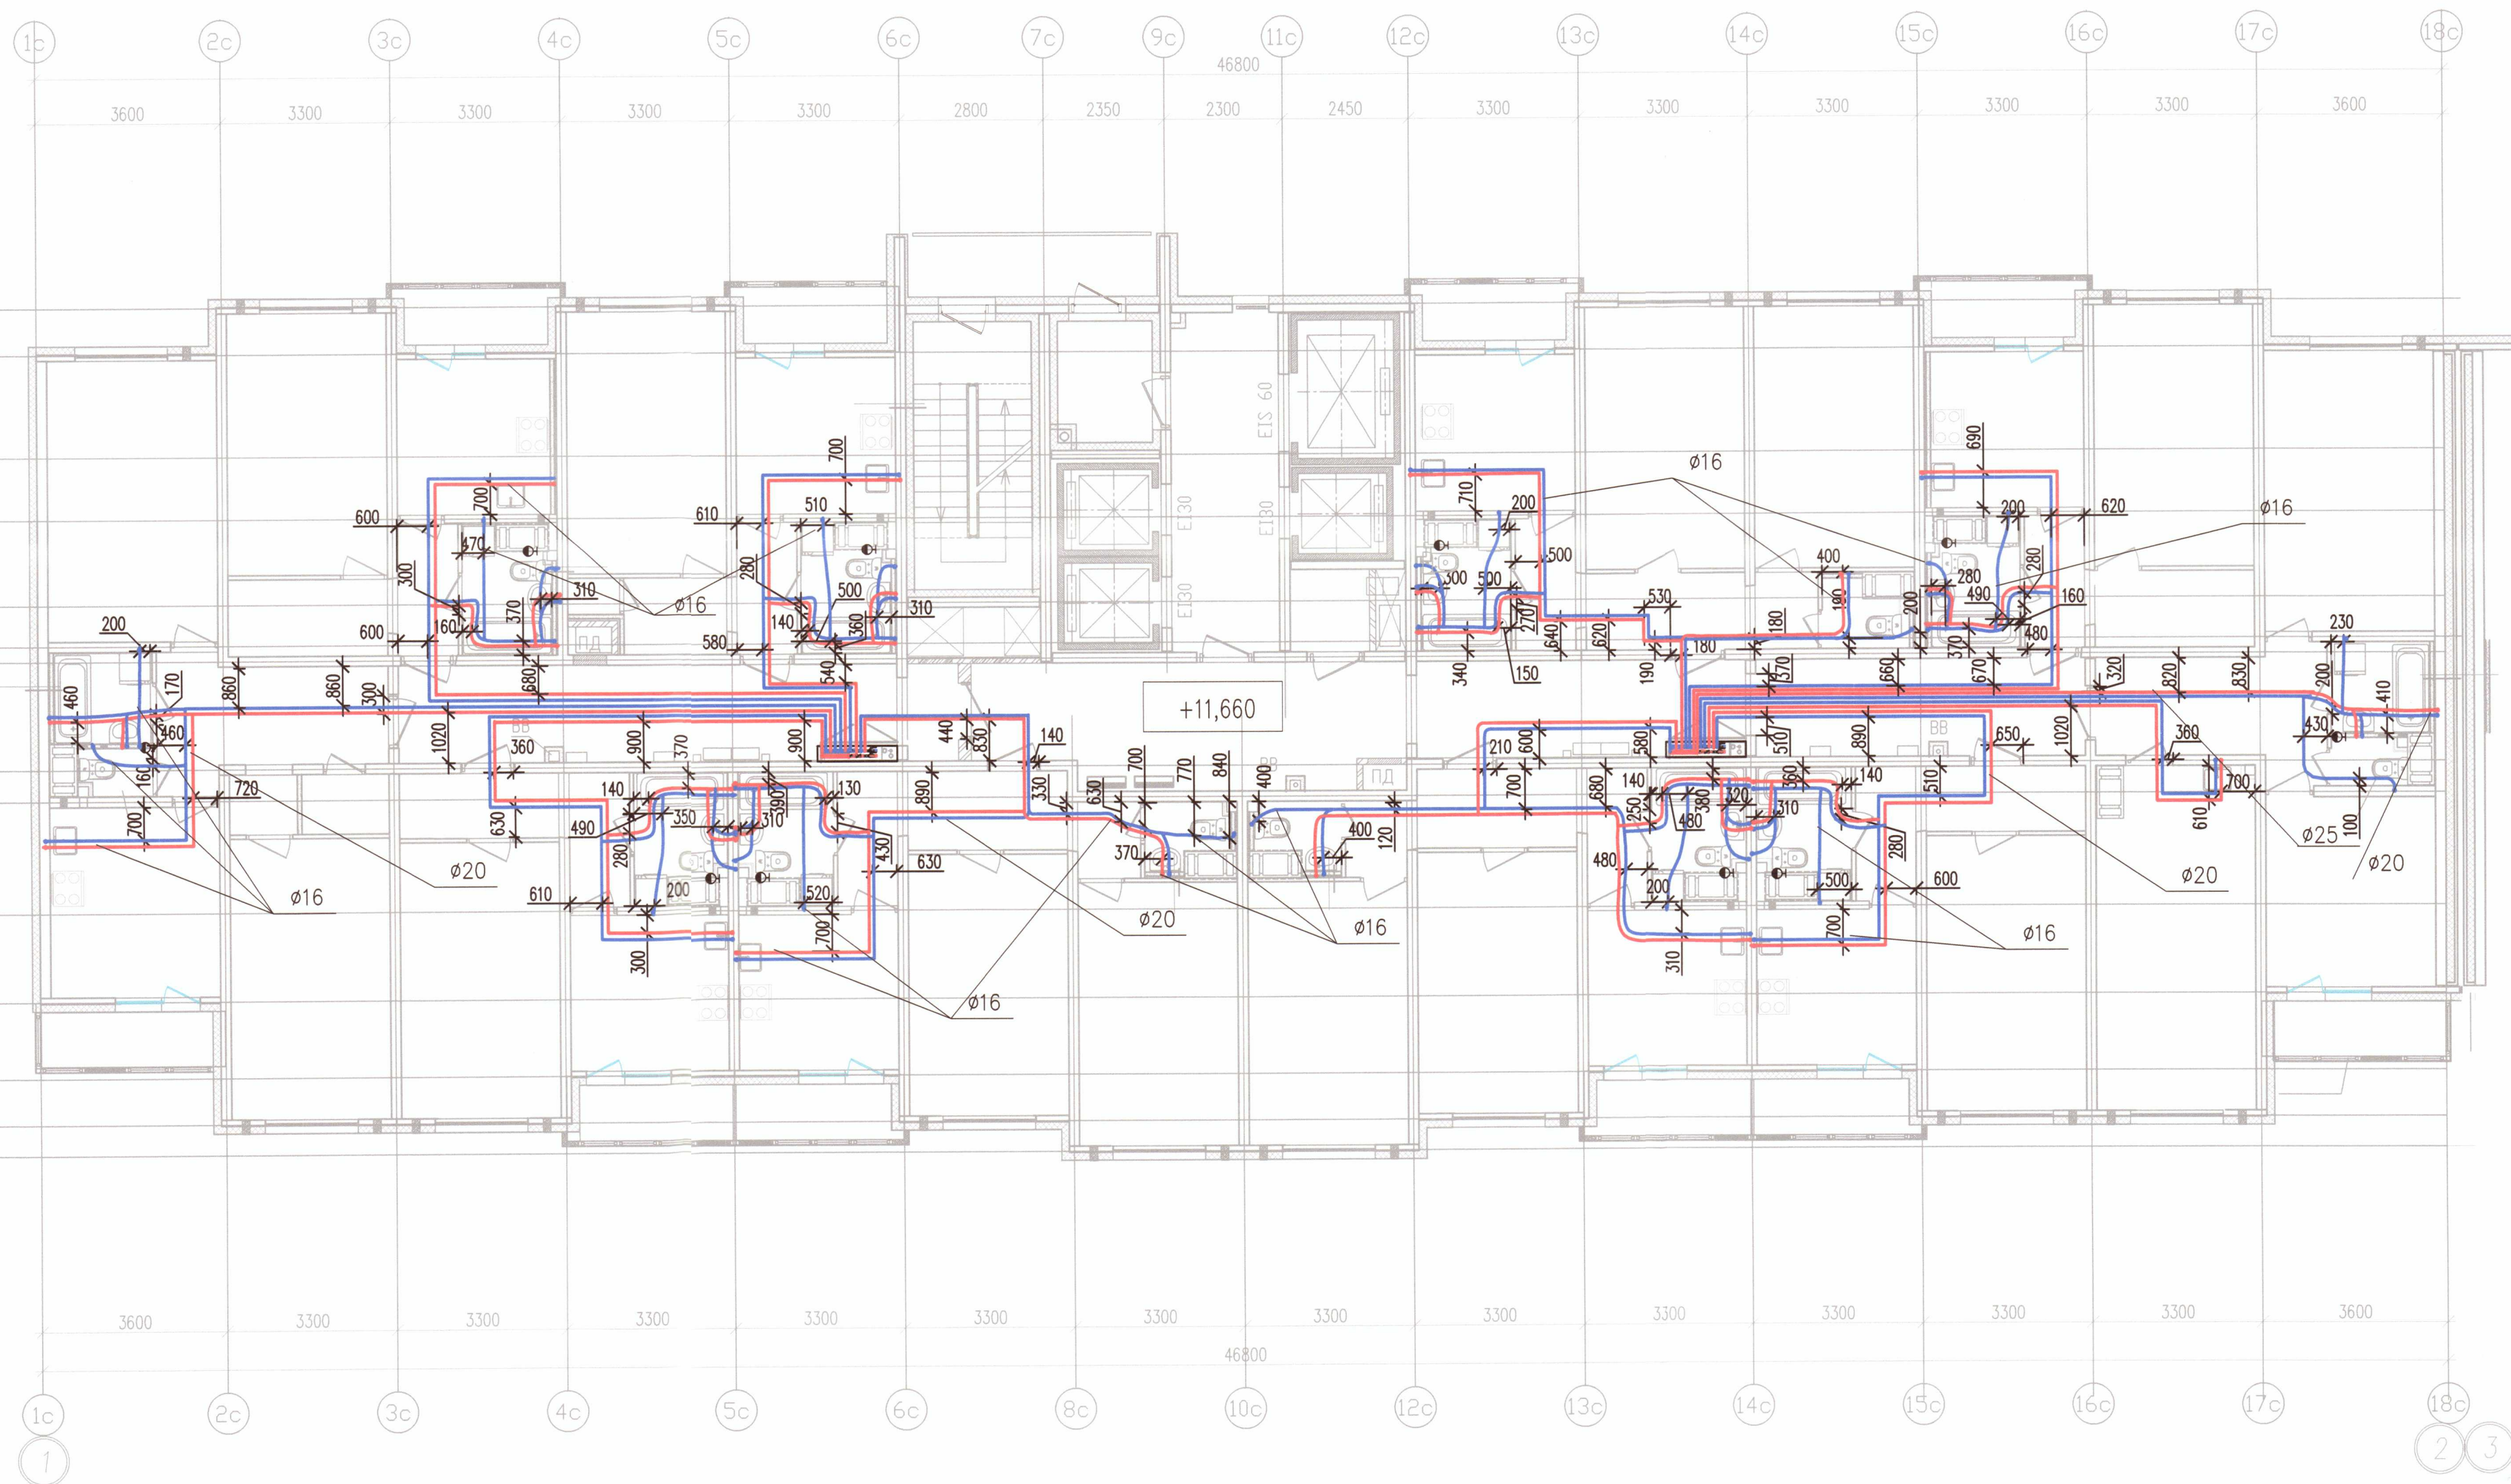

Условные обозначения

- | | |
|--------|--|
| — B1.1 | — Хоз. пит. водопровод 1 (нижней) зоны |
| — B1.2 | — Хоз. пит. водопровод 2 (верхней) зоны |
| — T3.1 | — Горячее водоснабжение 1 (нижней) зоны |
| — T3.2 | — Горячее водоснабжение 2 (верхней) зоны |

Примечание:

1. Охранная зона ± 200 мм от осей трубопроводов
2. Все размеры указаны в мм
3. Работы выполнены согласно СП 73.13330.2016
4. Трубопроводы горячего и холодного водоснабжения смонтированы на отметке + 11,660

000 "ДСК"
Данный чертеж является
исполнительным
г.л.инженер: Харченко Д.Е.
12.11.2018

Исполнительная схема 5/ВК/5


г. Санкт-Петербург, Октябрьская набережная,
дом 40, корпус 2, литера Г2

Изм.	Кол. эч.	Лист	N док.	Дата	ИД	ВК/5	Листов
Ген. дир.	Порфеев	2	1	09.11.18	ИД	ВК/5	24
Разраб.	Пряничников	2	1	09.11.18	ИД	ВК/5	24
Пр. работ	Чухрай	2	1	09.11.18	ИД	ВК/5	24

Секция 5
План 5 этажа

000 "ДСК"

ФОРМАТ А2

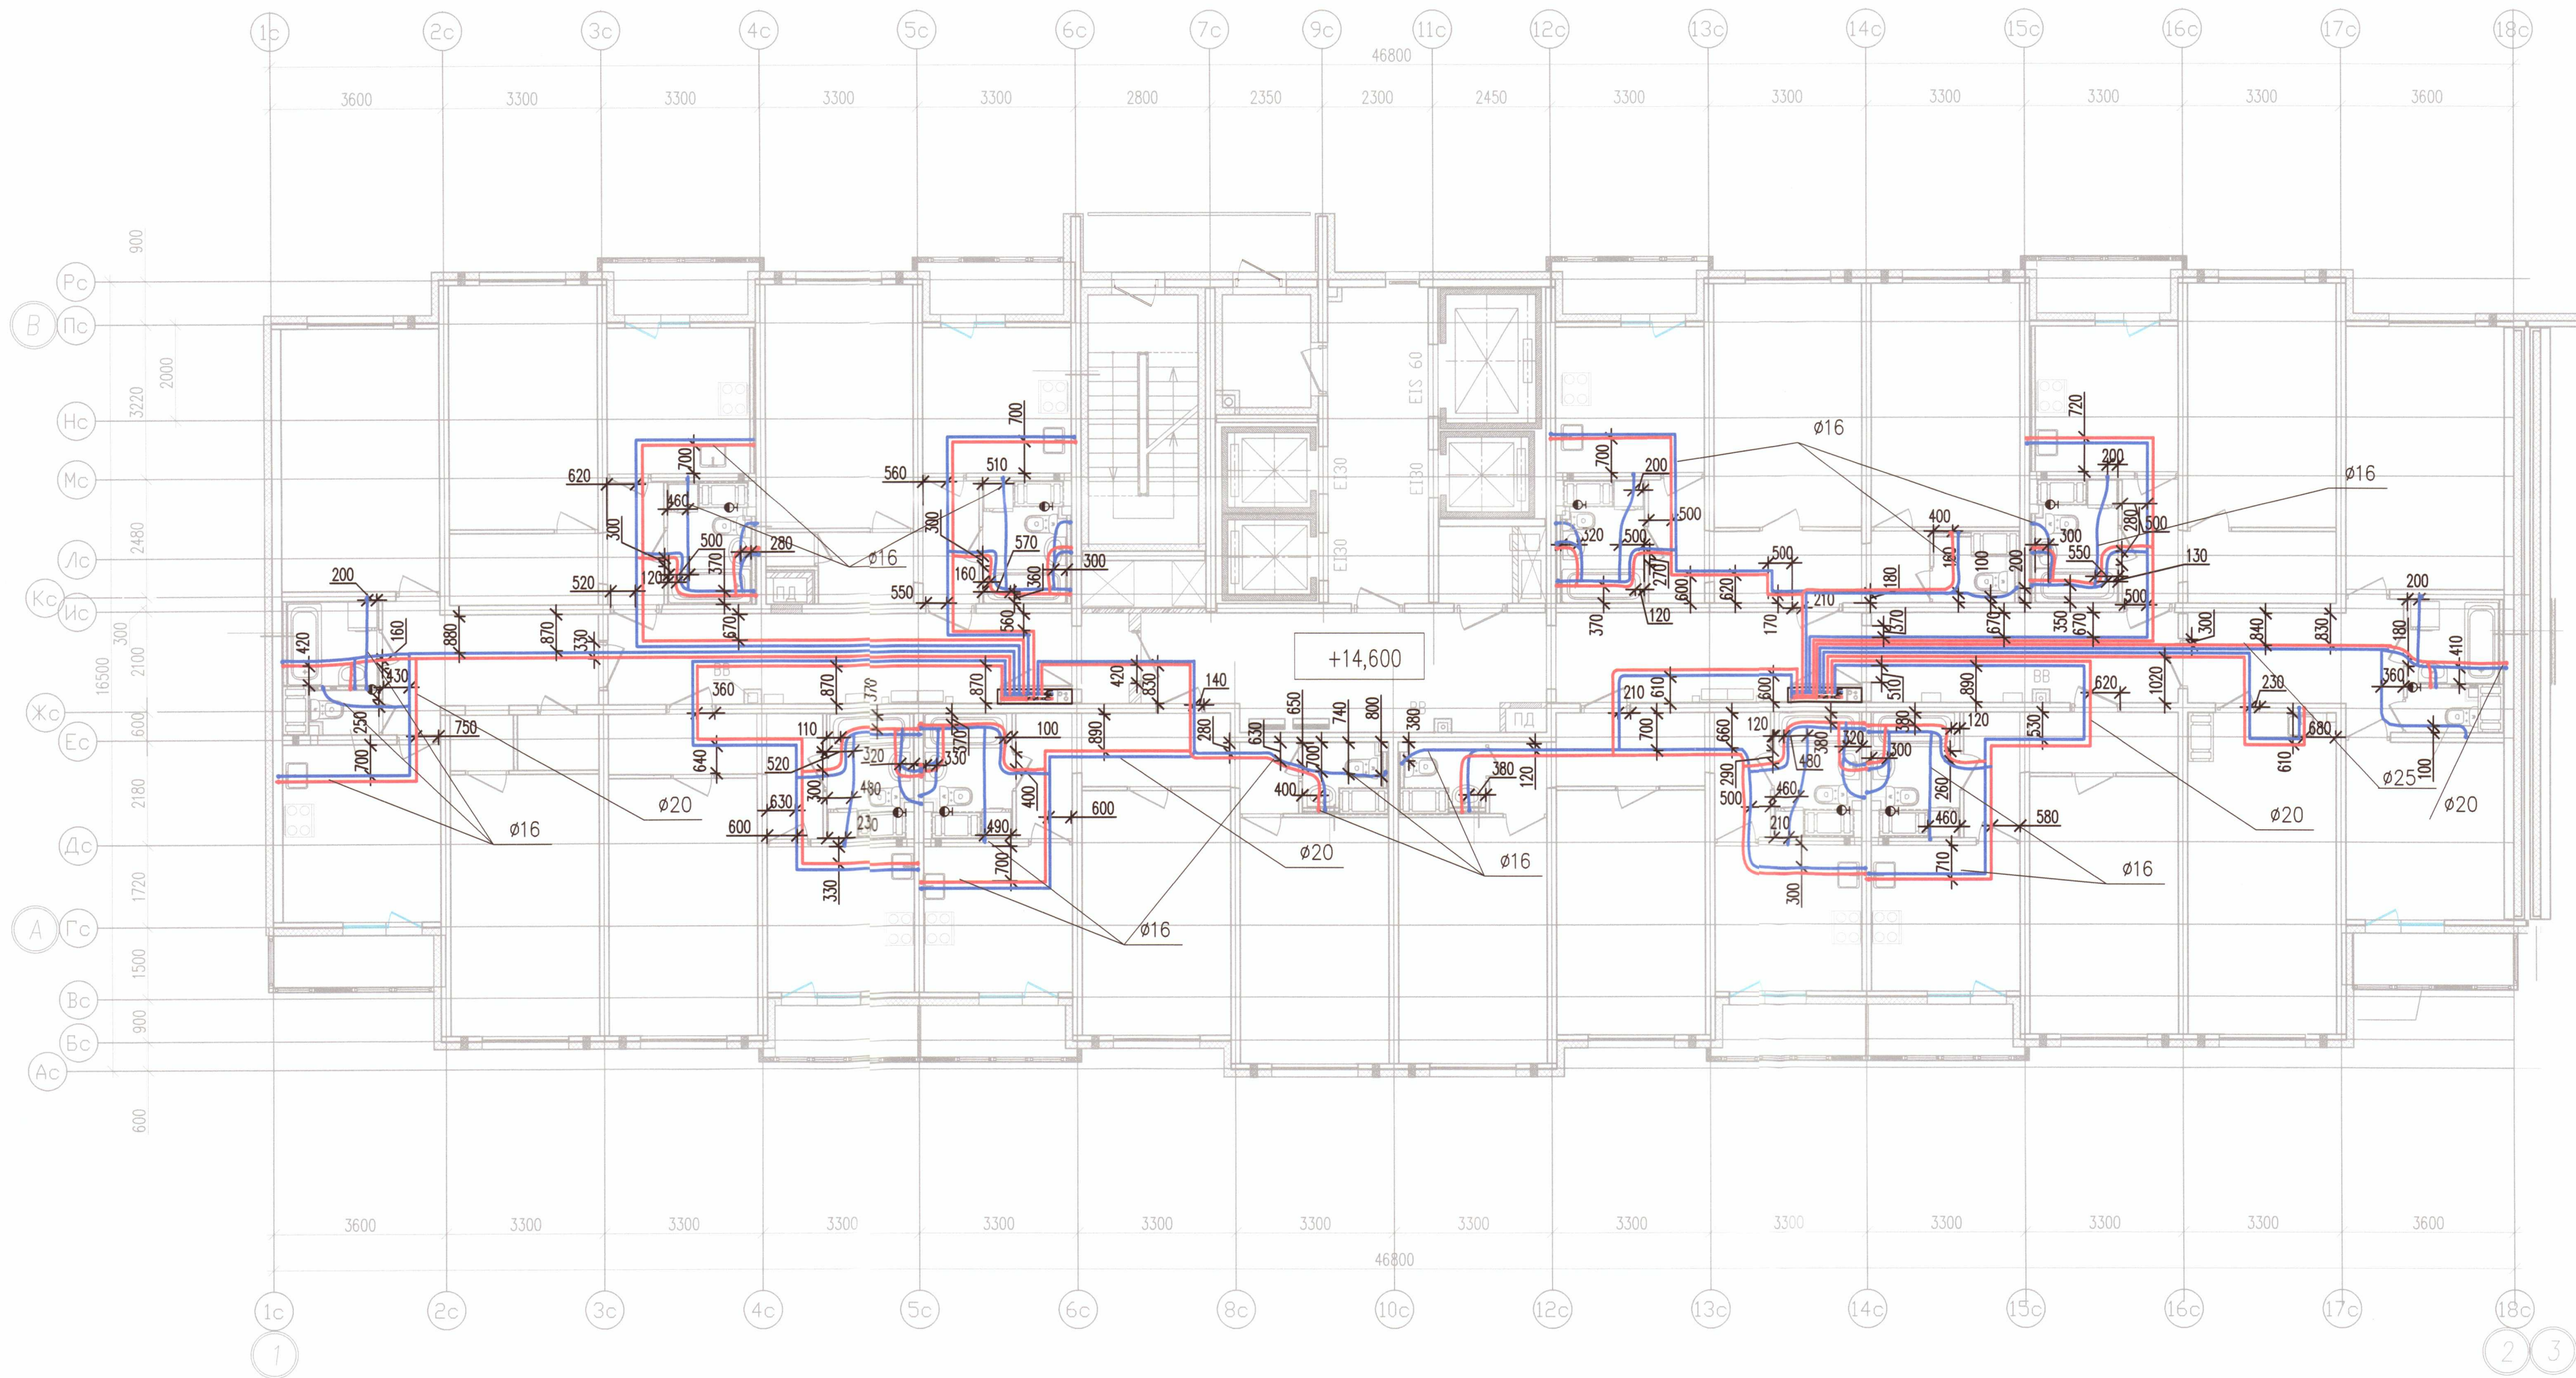

Условные обозначения

- В1.1 — Хоз. пит. водопровод 1 (нижней) зоны
- В1.2 — Хоз. пит. водопровод 2 (верхней) зоны
- Т3.1 — Горячее водоснабжение 1 (нижней) зоны
- Т3.2 — Горячее водоснабжение 2 (верхней) зоны

Примечание:

- Охранная зона ± 200 мм от осей трубопроводов
- Все размеры указаны в мм
- Работы выполнены согласно СП 73.13330.2016
- Трубопроводы горячего и холодного водоснабжения смонтированы на отметке + 14,600

ООО «ДСК»
Данный чертёж является
исполнительным

г.л. инженер: Урченко Д.Е.

12 ноября 2018

Исполнительная схема 5/ВК/6

г. Санкт-Петербург, Октябрьская набережная,
дом 40, корпус 2, литера Г2


Многоквартирный дом со
встроенно-пристроенными
помещениями, участок 7, корпус 2.

Секция 5
План 6 этажа

ООО «ДСК»

Формат А2

Инв. N подл. Подпись и дата. Взам. инв. N

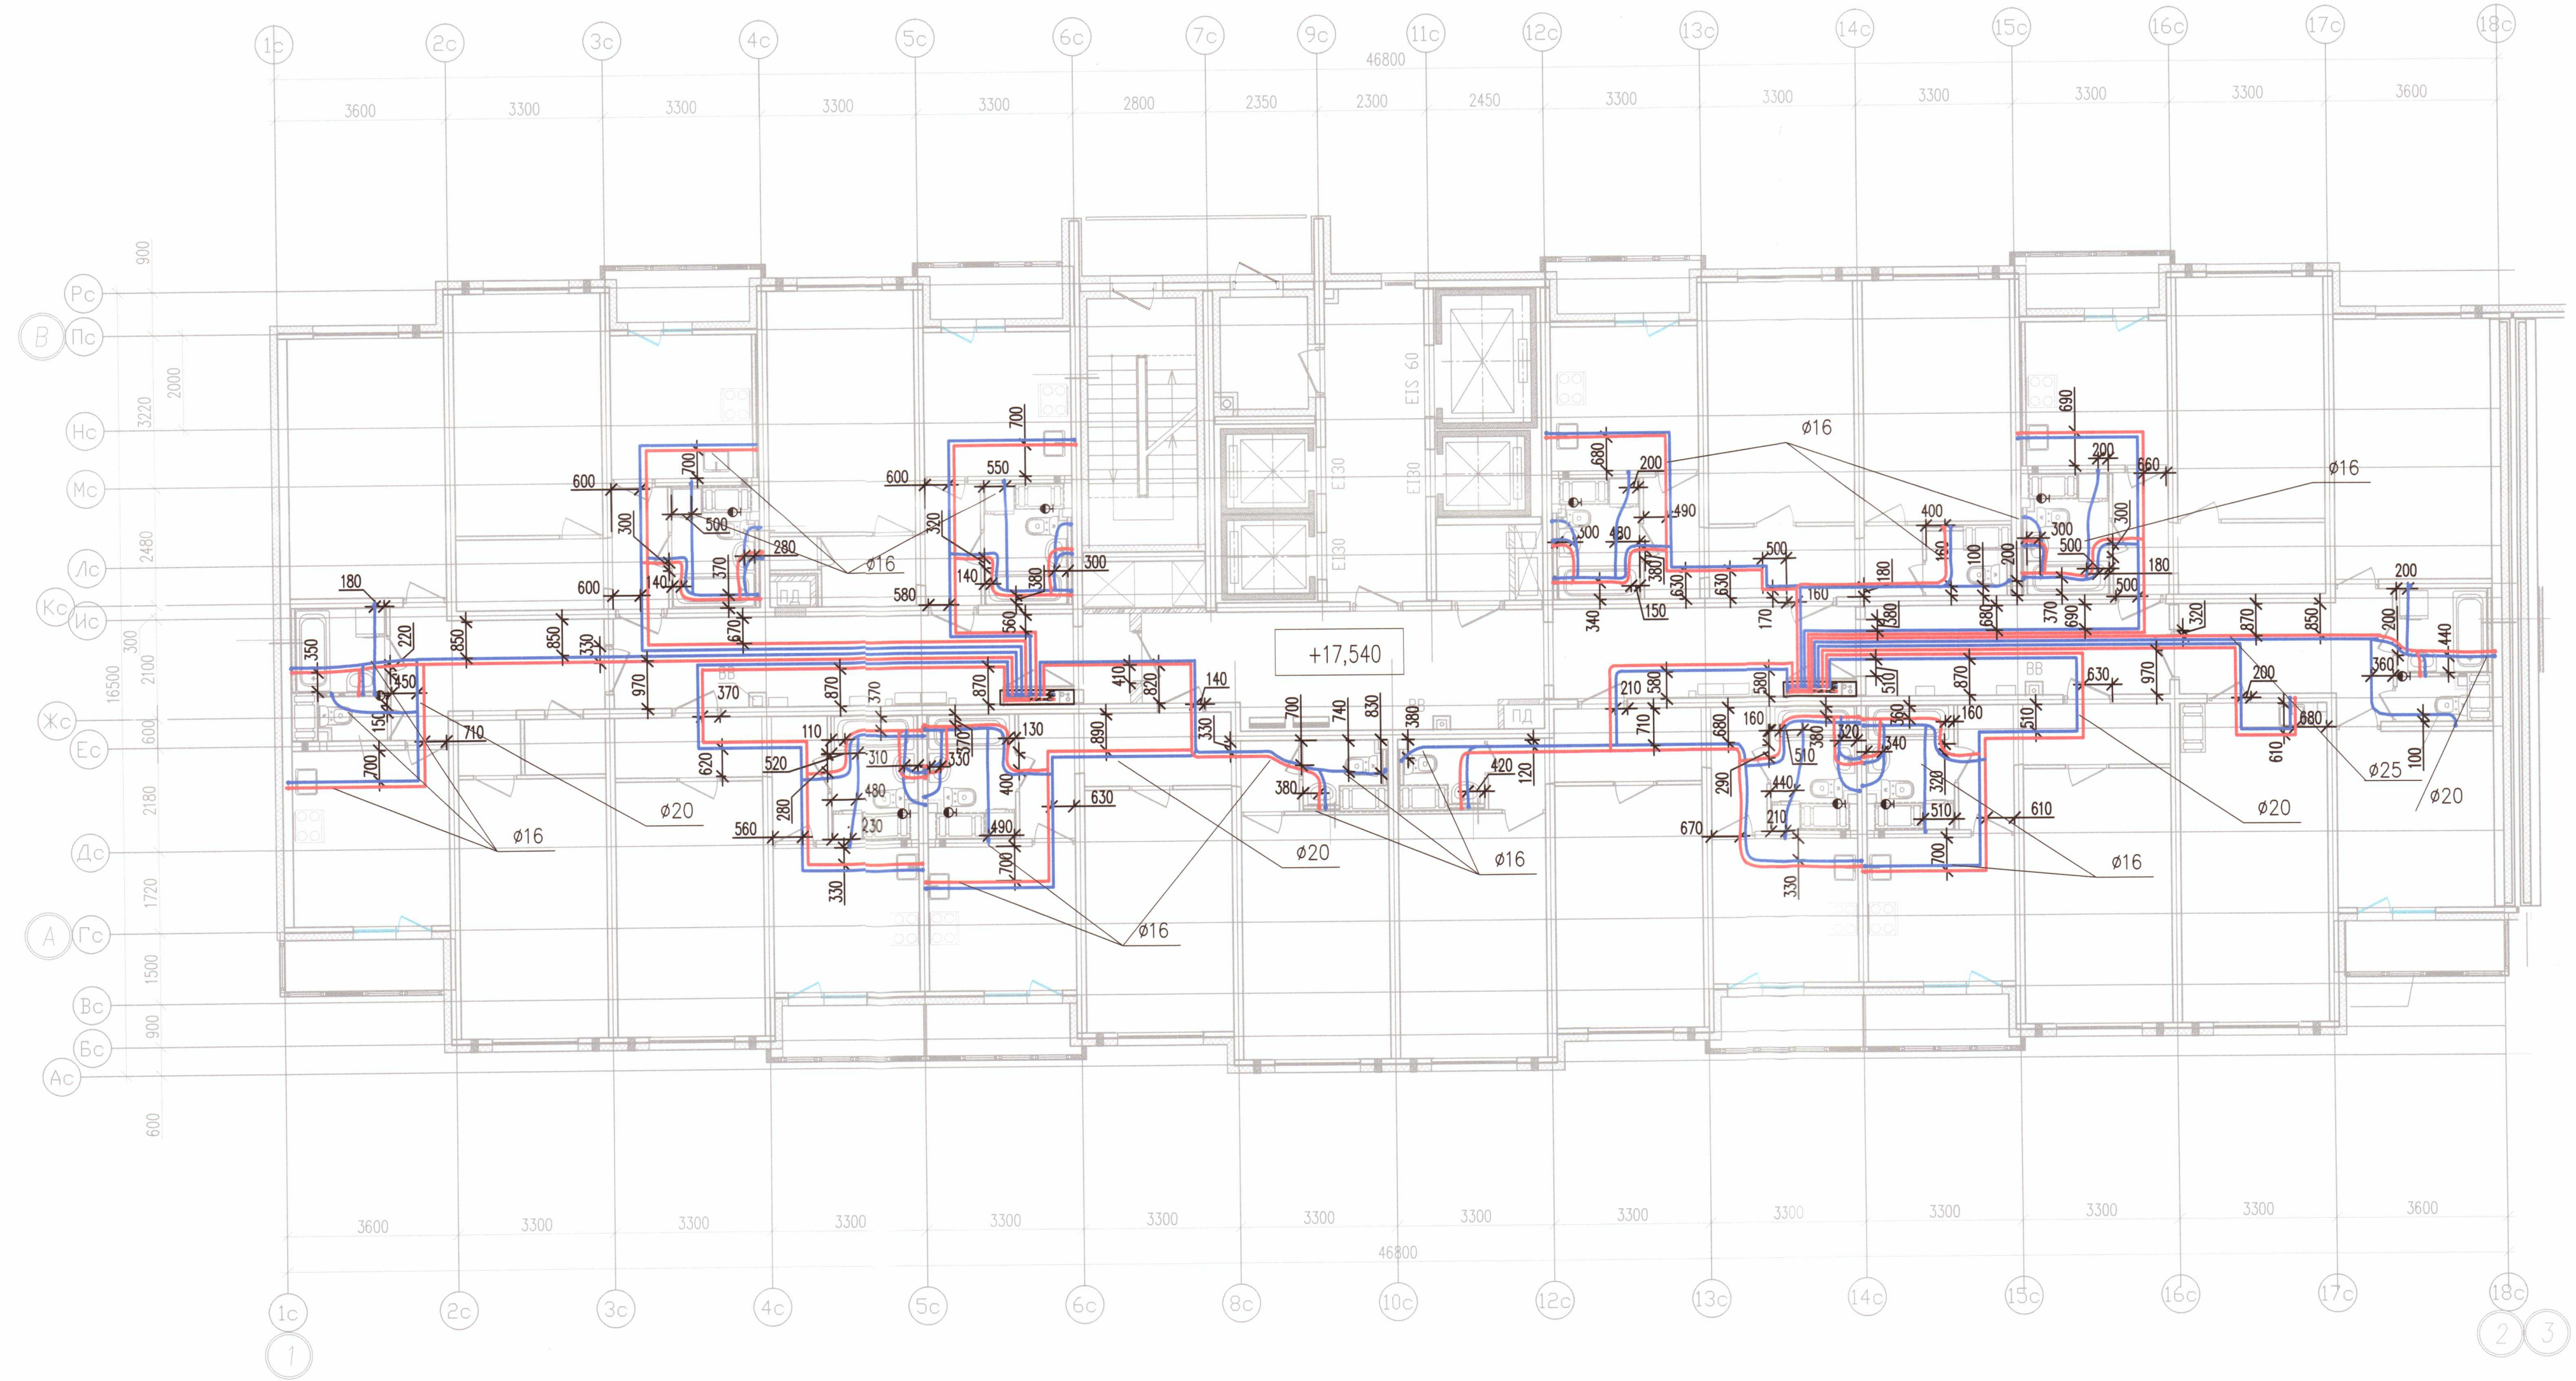

Условные обозначения


- B1.1 — Хоз. пит. водопровод 1 (нижней) зоны
- B1.2 — Хоз. пит. водопровод 2 (верхней) зоны
- T3.1 — Горячее водоснабжение 1 (нижней) зоны
- T3.2 — Горячее водоснабжение 2 (верхней) зоны

Примечание:

- Охранная зона ± 200 мм от осей трубопроводов
- Все размеры указаны в мм
- Работы выполнены согласно СП 73.13330.2016
- Трубопроводы горячего и холодного водоснабжения смонтированы на отметке + 17,540

000 "ДСК"
ДАННЫЙ ЧЕРТЕЖ ЯВЛЯЕТСЯ
ИСПОЛНИТЕЛЬНЫМ
ГЛ. ИНЖЕНЕР ЖАРЧЕНКО Д.Е.
16 НОЯ 2018

Исполнительная схема 5/ВК/7					
г. Санкт-Петербург, Октябрьская набережная, дом 40, корпус 2, литера Г2					
Изм.	Кол. уч.	Лист	N док.	Подп.	Дата
Ген. дир.	Порфеев	1	1	П	09.11.18
Разраб.	Пряничников	1	1	П	09.11.18
Пр. работ	Чухрай	1	1	П	09.11.18
Многоквартирный дом со встроено-пристроенными помещениями, участок 7, корпус 2.				Стация	Лист
Секция 5 План 7 этажа				ИД	Листов
000 "ДСК"				ВК/7	24

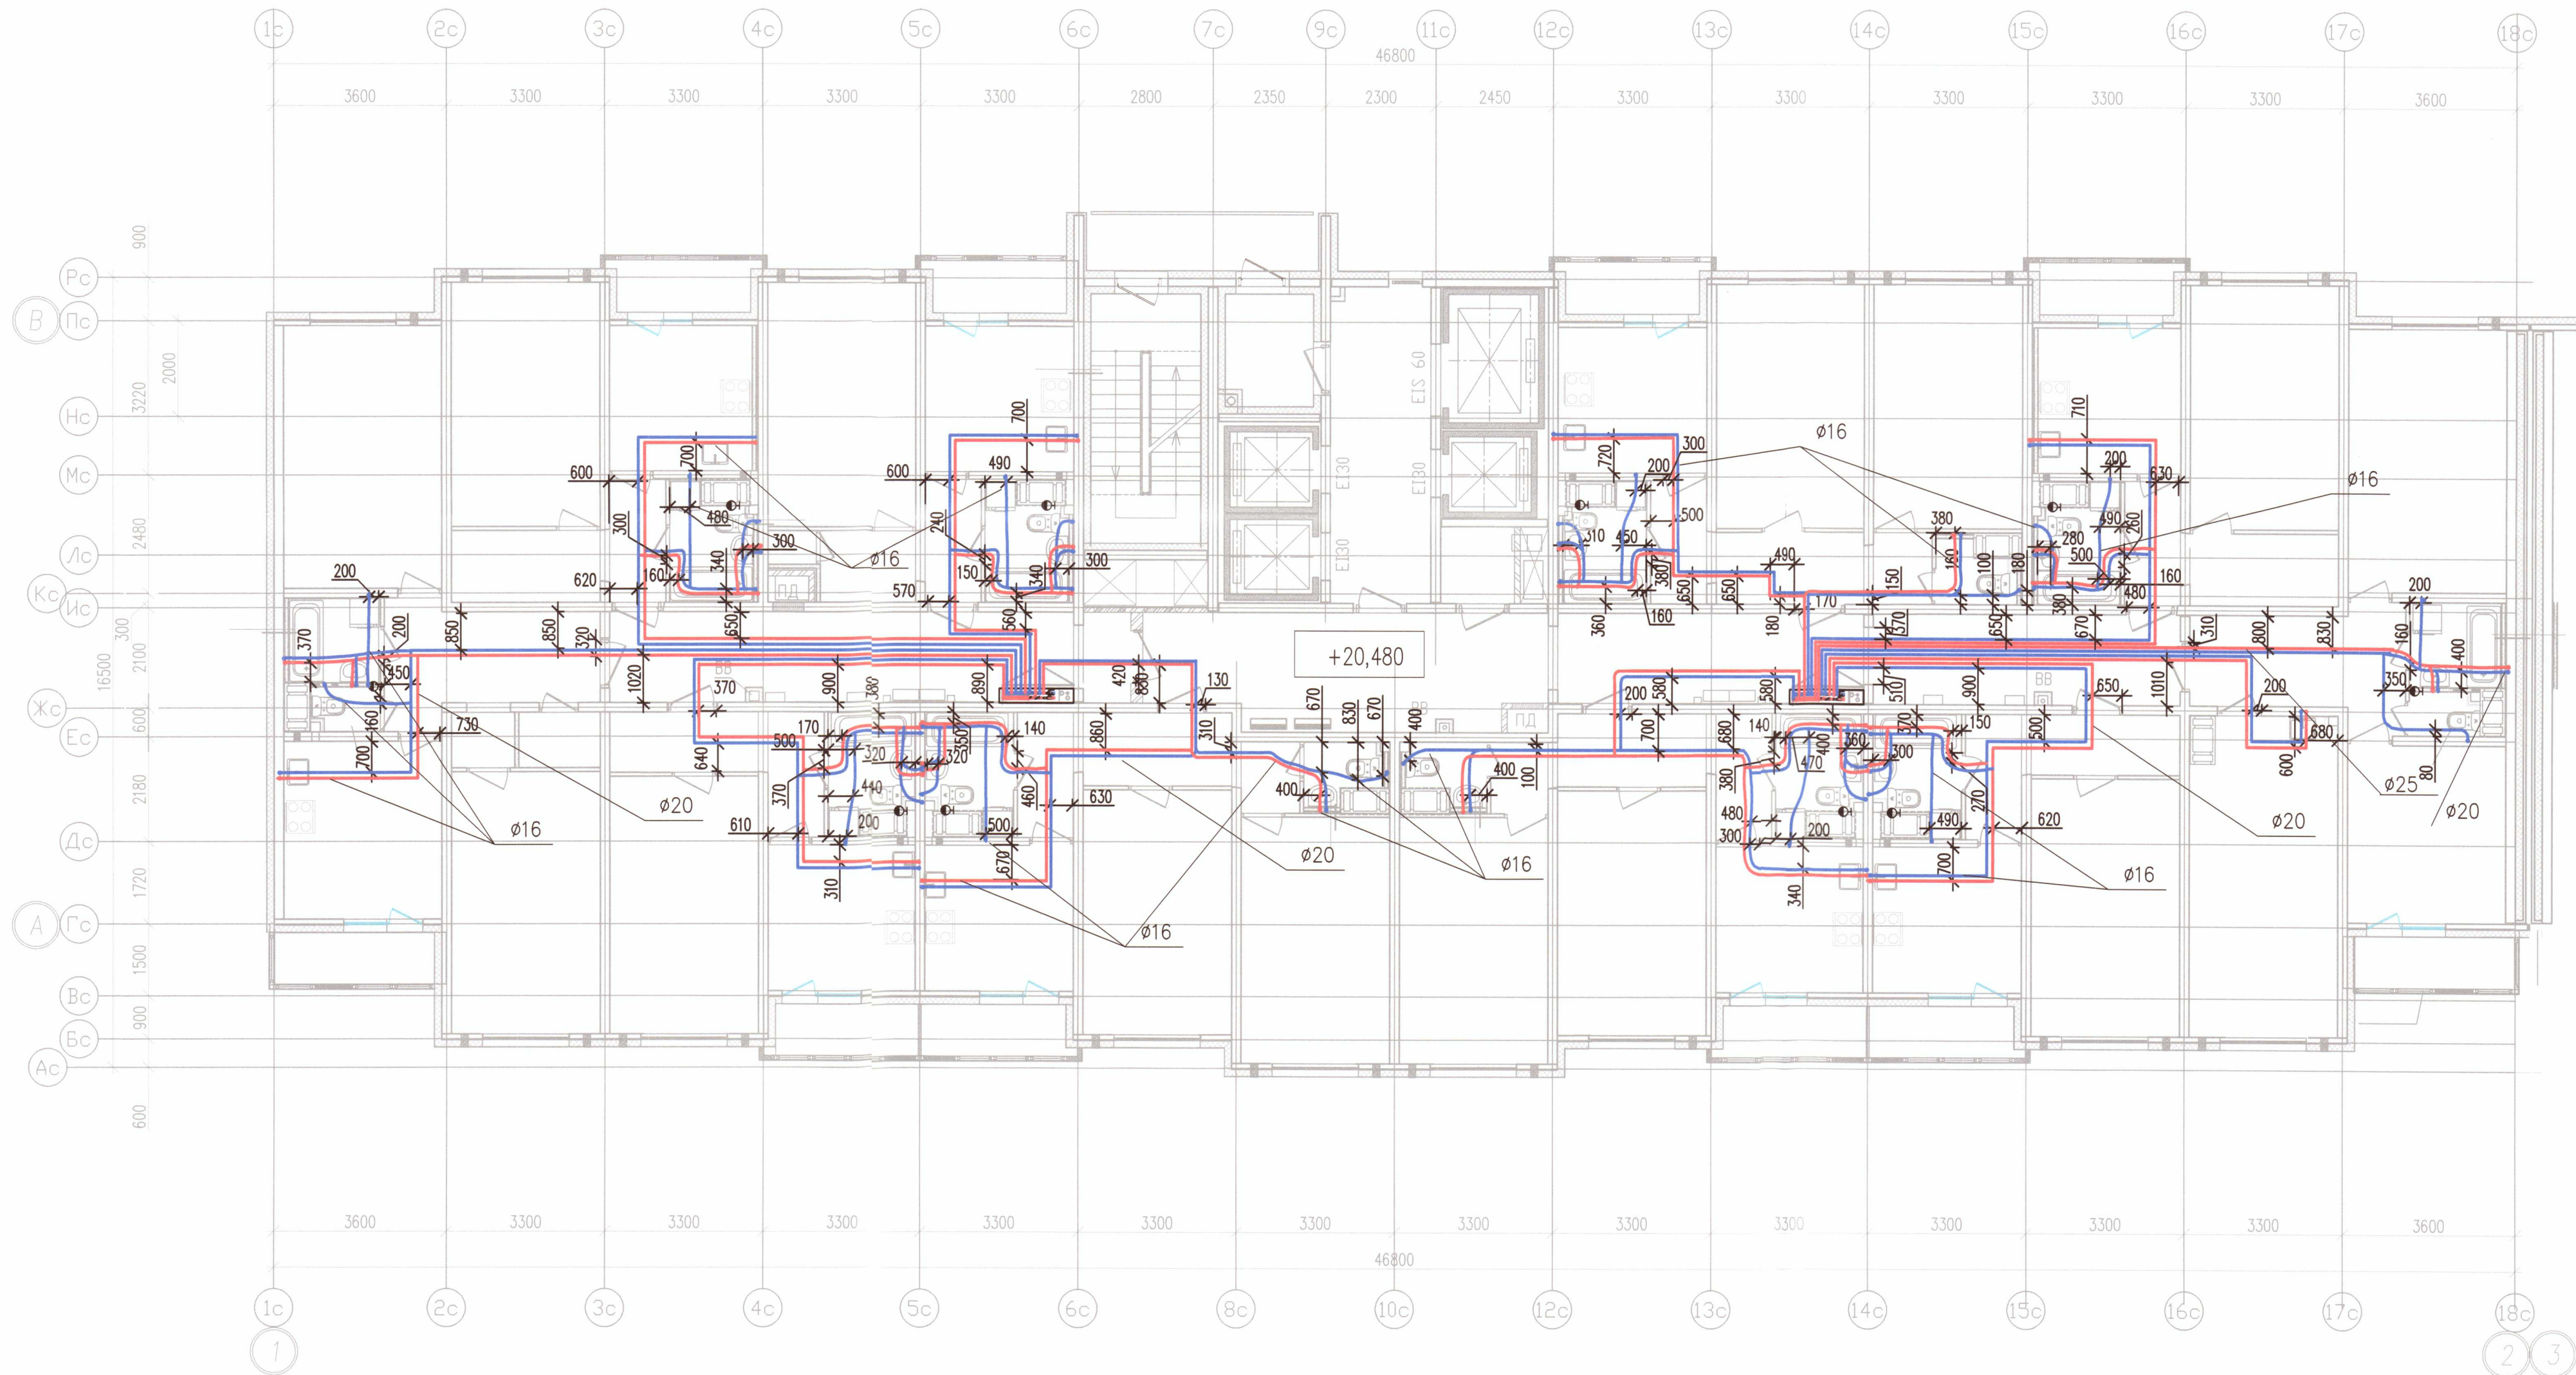

Условные обозначения

- В1.1 — Хоз. пит. водопровод 1 (нижней) зоны
В1.2 — Хоз. пит. водопровод 2 (верхней) зоны
Т3.1 — Горячее водоснабжение 1 (нижней) зоны
Т3.2 — Горячее водоснабжение 2 (верхней) зоны

Примечание:

1. Охранная зона ± 200 мм от осей трубопроводов
2. Все размеры указаны в мм
3. Работы выполнены согласно СП 73.13330.2016
4. Трубопроводы горячего и холодного водоснабжения смонтированы на отметке + 20,480

ООО «ДСК»
Данный чертёж является
исполнительным:
г.л.инженер Чарченко Д.Г.
12.10.2018

Исполнительная схема 5/ВК/8				
г. Санкт-Петербург, Октябрьская набережная, дом 40, корпус 2, литера Г2				
Изм. Кол. уч. Лист N док. Подп. Дата	Многоквартирный дом со встроенно-пристроенными помещениями, участок 7, корпус 2.			
Ген. дир. Порфеев	Студия	Лист	Листов	
Разраб. Пряничников	ИД	ВК/8	24	
Пр. работ Чухрай	Секция 5 План 8 этажа		ООО «ДСК»	



Инв. N подл. Подпись и дата. Взам. инв. N


- Условные обозначения
- В1.1 — Хоз. пит. водопровод 1 (нижней) зоны
 - В1.2 — Хоз. пит. водопровод 2 (верхней) зоны
 - Т3.1 — Горячее водоснабжение 1 (нижней) зоны
 - Т3.2 — Горячее водоснабжение 2 (верхней) зоны

- Примечание:
- Охранная зона ± 200 мм от осей трубопроводов
 - Все размеры указаны в мм
 - Работы выполнены согласно СП 73.13330.2016
 - Трубопроводы горячего и холодного водоснабжения смонтированы на отметке + 23,420

ООО «ДСК»
Данный чертеж является
исполнительным
Гл. инженер: Харченко Д.Е.
12.11.2018

Исполнительная схема 5/ВК/9					
г. Санкт-Петербург, Октябрьская набережная, дом 40, корпус 2, литера Г2					
Изм.	Кол. уч.	Лист	N док.	Подп.	Дата
Ген. дир.	Порфеев				
Разраб.	Пряничников				09.11.18
Пр. работ	Чухрай				
Многоквартирный дом со встроенно-пристроенными помещениями, участок 7, корпус 2.				Стация	Лист
Секция 5 План 9 этажа				ИД	Листов
ООО «ДСК»				ВК/9	24

Формат А2

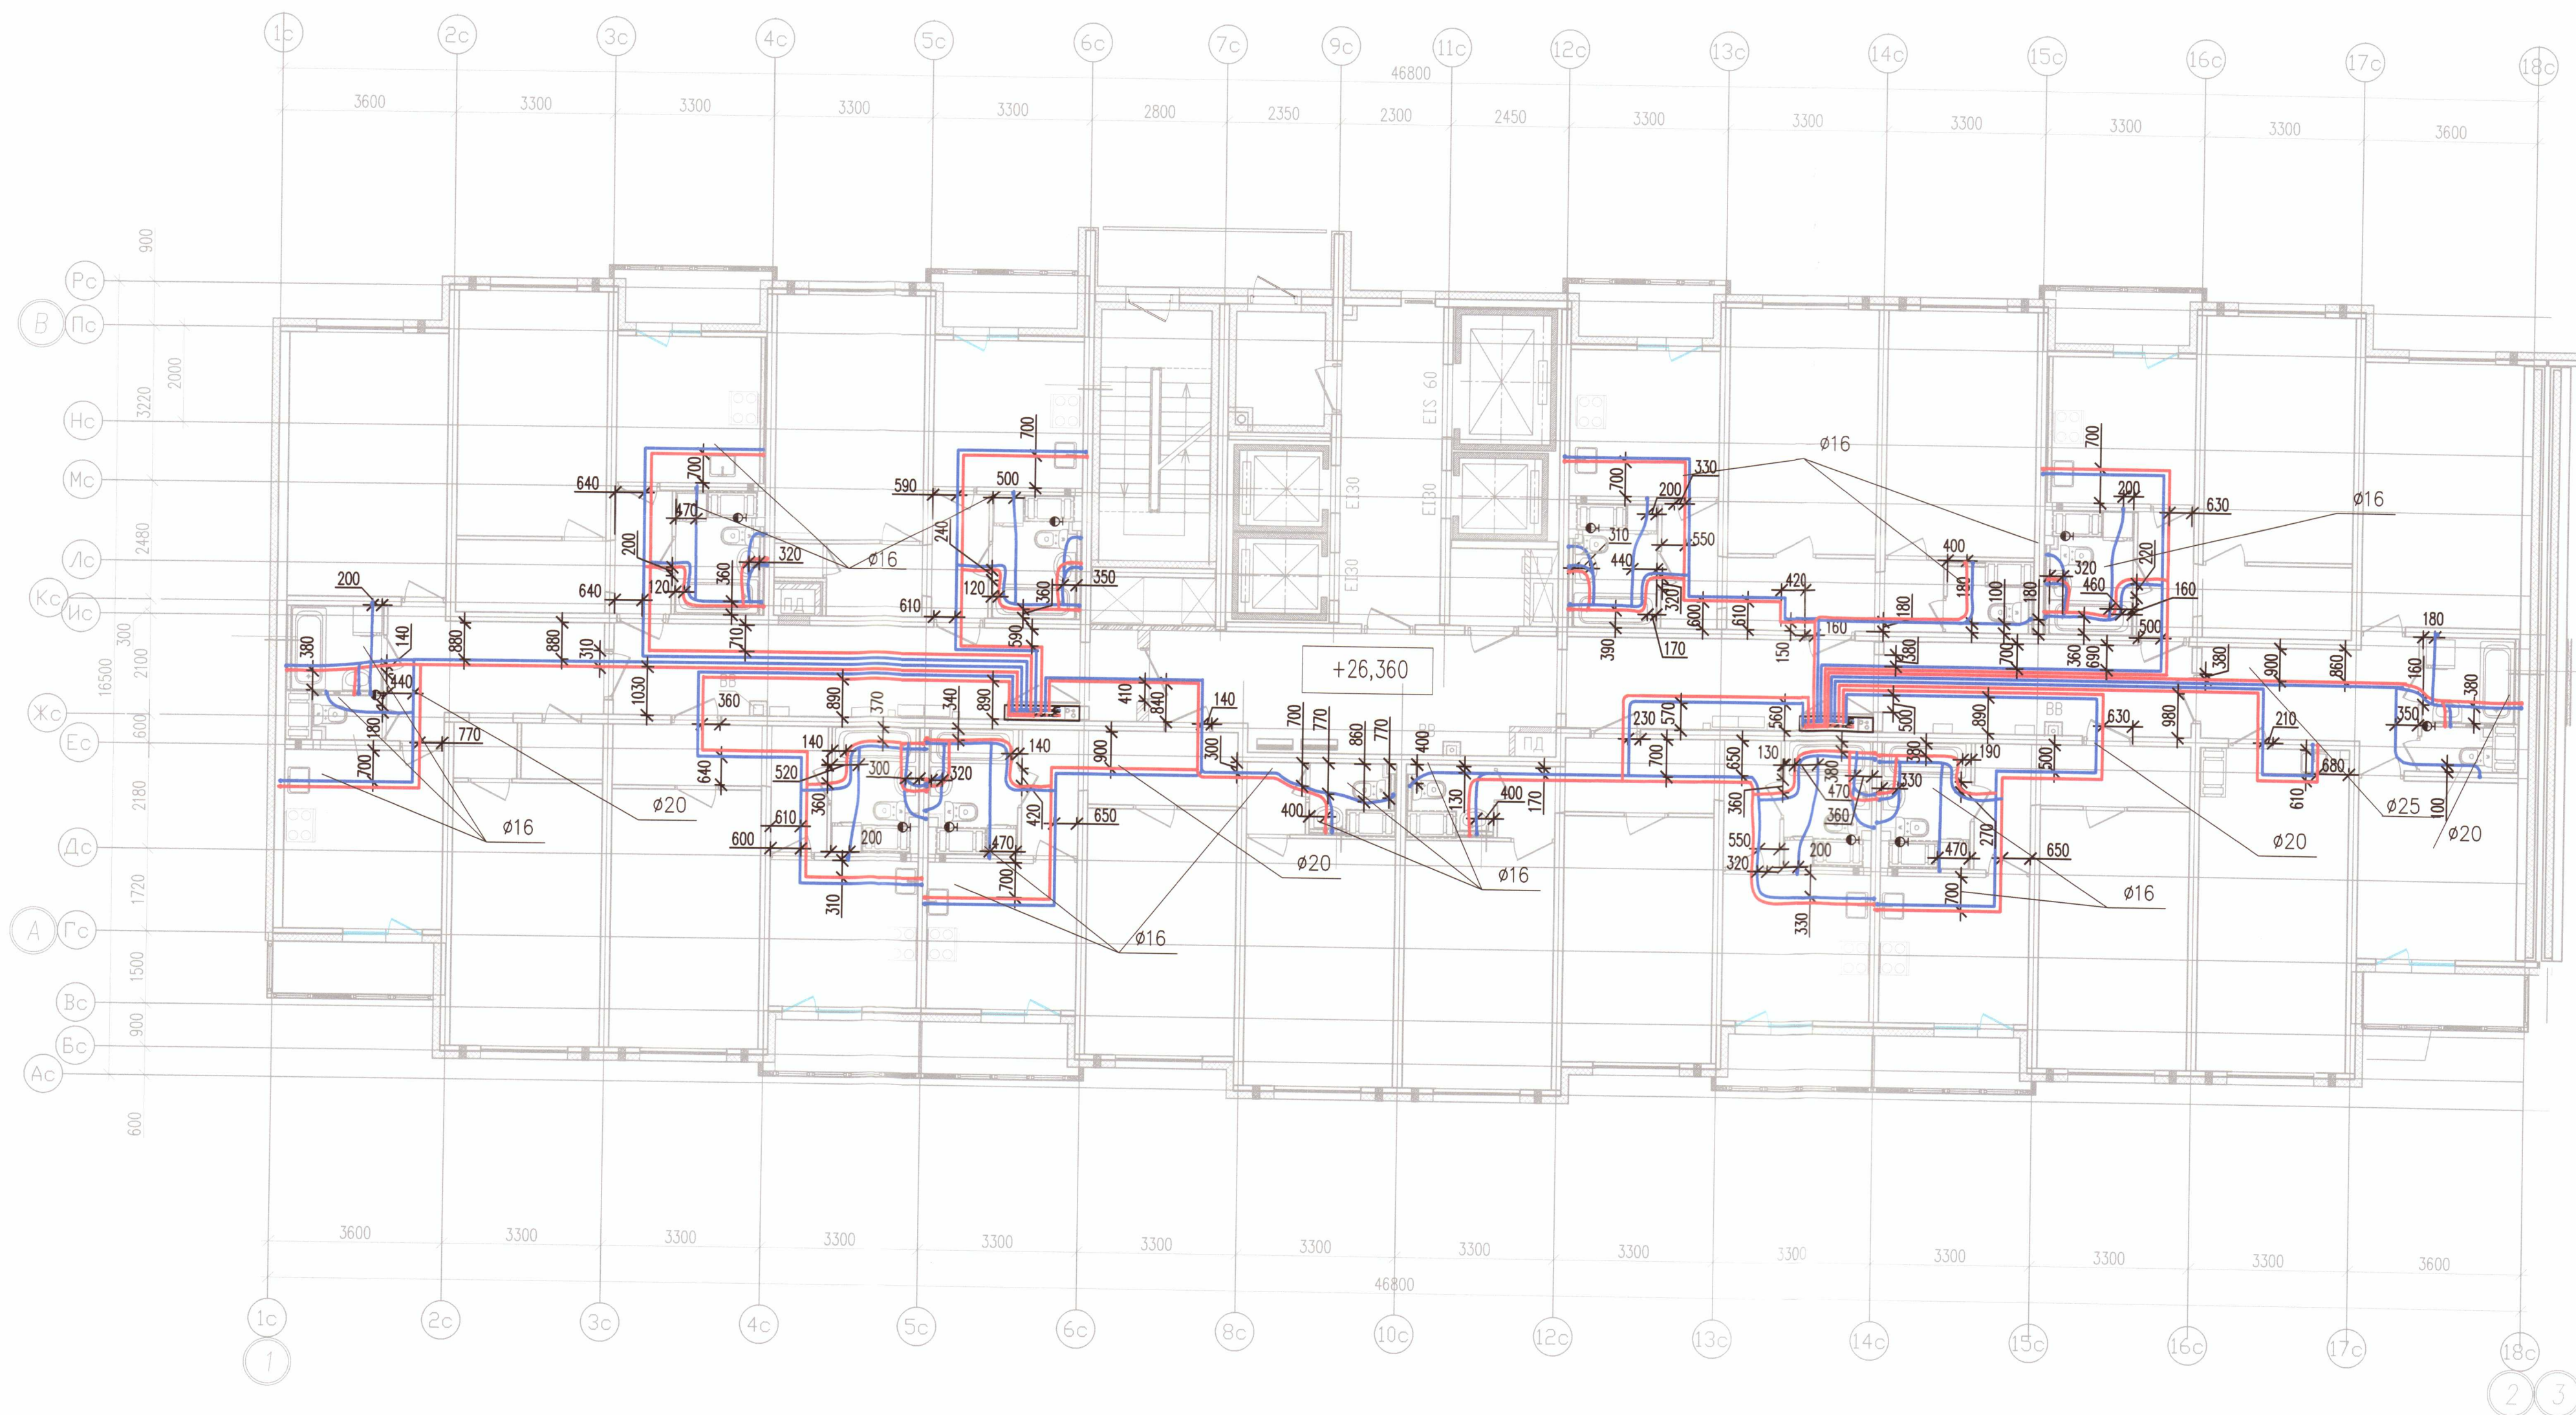

Условные обозначения


- B1.1 — Хоз. пит. водопровод 1 (нижней) зоны
- B1.2 — Хоз. пит. водопровод 2 (верхней) зоны
- T3.1 — Горячее водоснабжение 1 (нижней) зоны
- T3.2 — Горячее водоснабжение 2 (верхней) зоны

Примечание:

1. Охранная зона ± 200 мм от осей трубопроводов
2. Все размеры указаны в мм
3. Работы выполнены согласно СП 73.13330.2016
4. Трубопроводы горячего и холодного водоснабжения смонтированы на отметке + 26,360

ООО «ДСК»
 ДАННЫЙ ЧЕРТЕЖ ЯВЛЯЕТСЯ
 ИСПОЛНИТЕЛЬНЫМ
 ГЛ. ИНЖЕНЕР Д.А. РЧЕНКО Д.Е.
 12 НОЯ 2018

Исполнительная схема 5/ВК/10					
г. Санкт-Петербург, Октябрьская набережная, дом 40, корпус 2, литера Г2					
Изм. Кол. уч.	Лист N док.	Дата	Многоквартирный дом со встроено-пристроенными помещениями, участок 7, корпус 2.		
Ген. дир.	Порфеев	09.11.18			
Разраб.	Пряничников	09.11.18	ИД	ВК/10	24
Пр. работ	Чухрай		Секция 5 План 10 этажа		
			ООО «ДСК»		

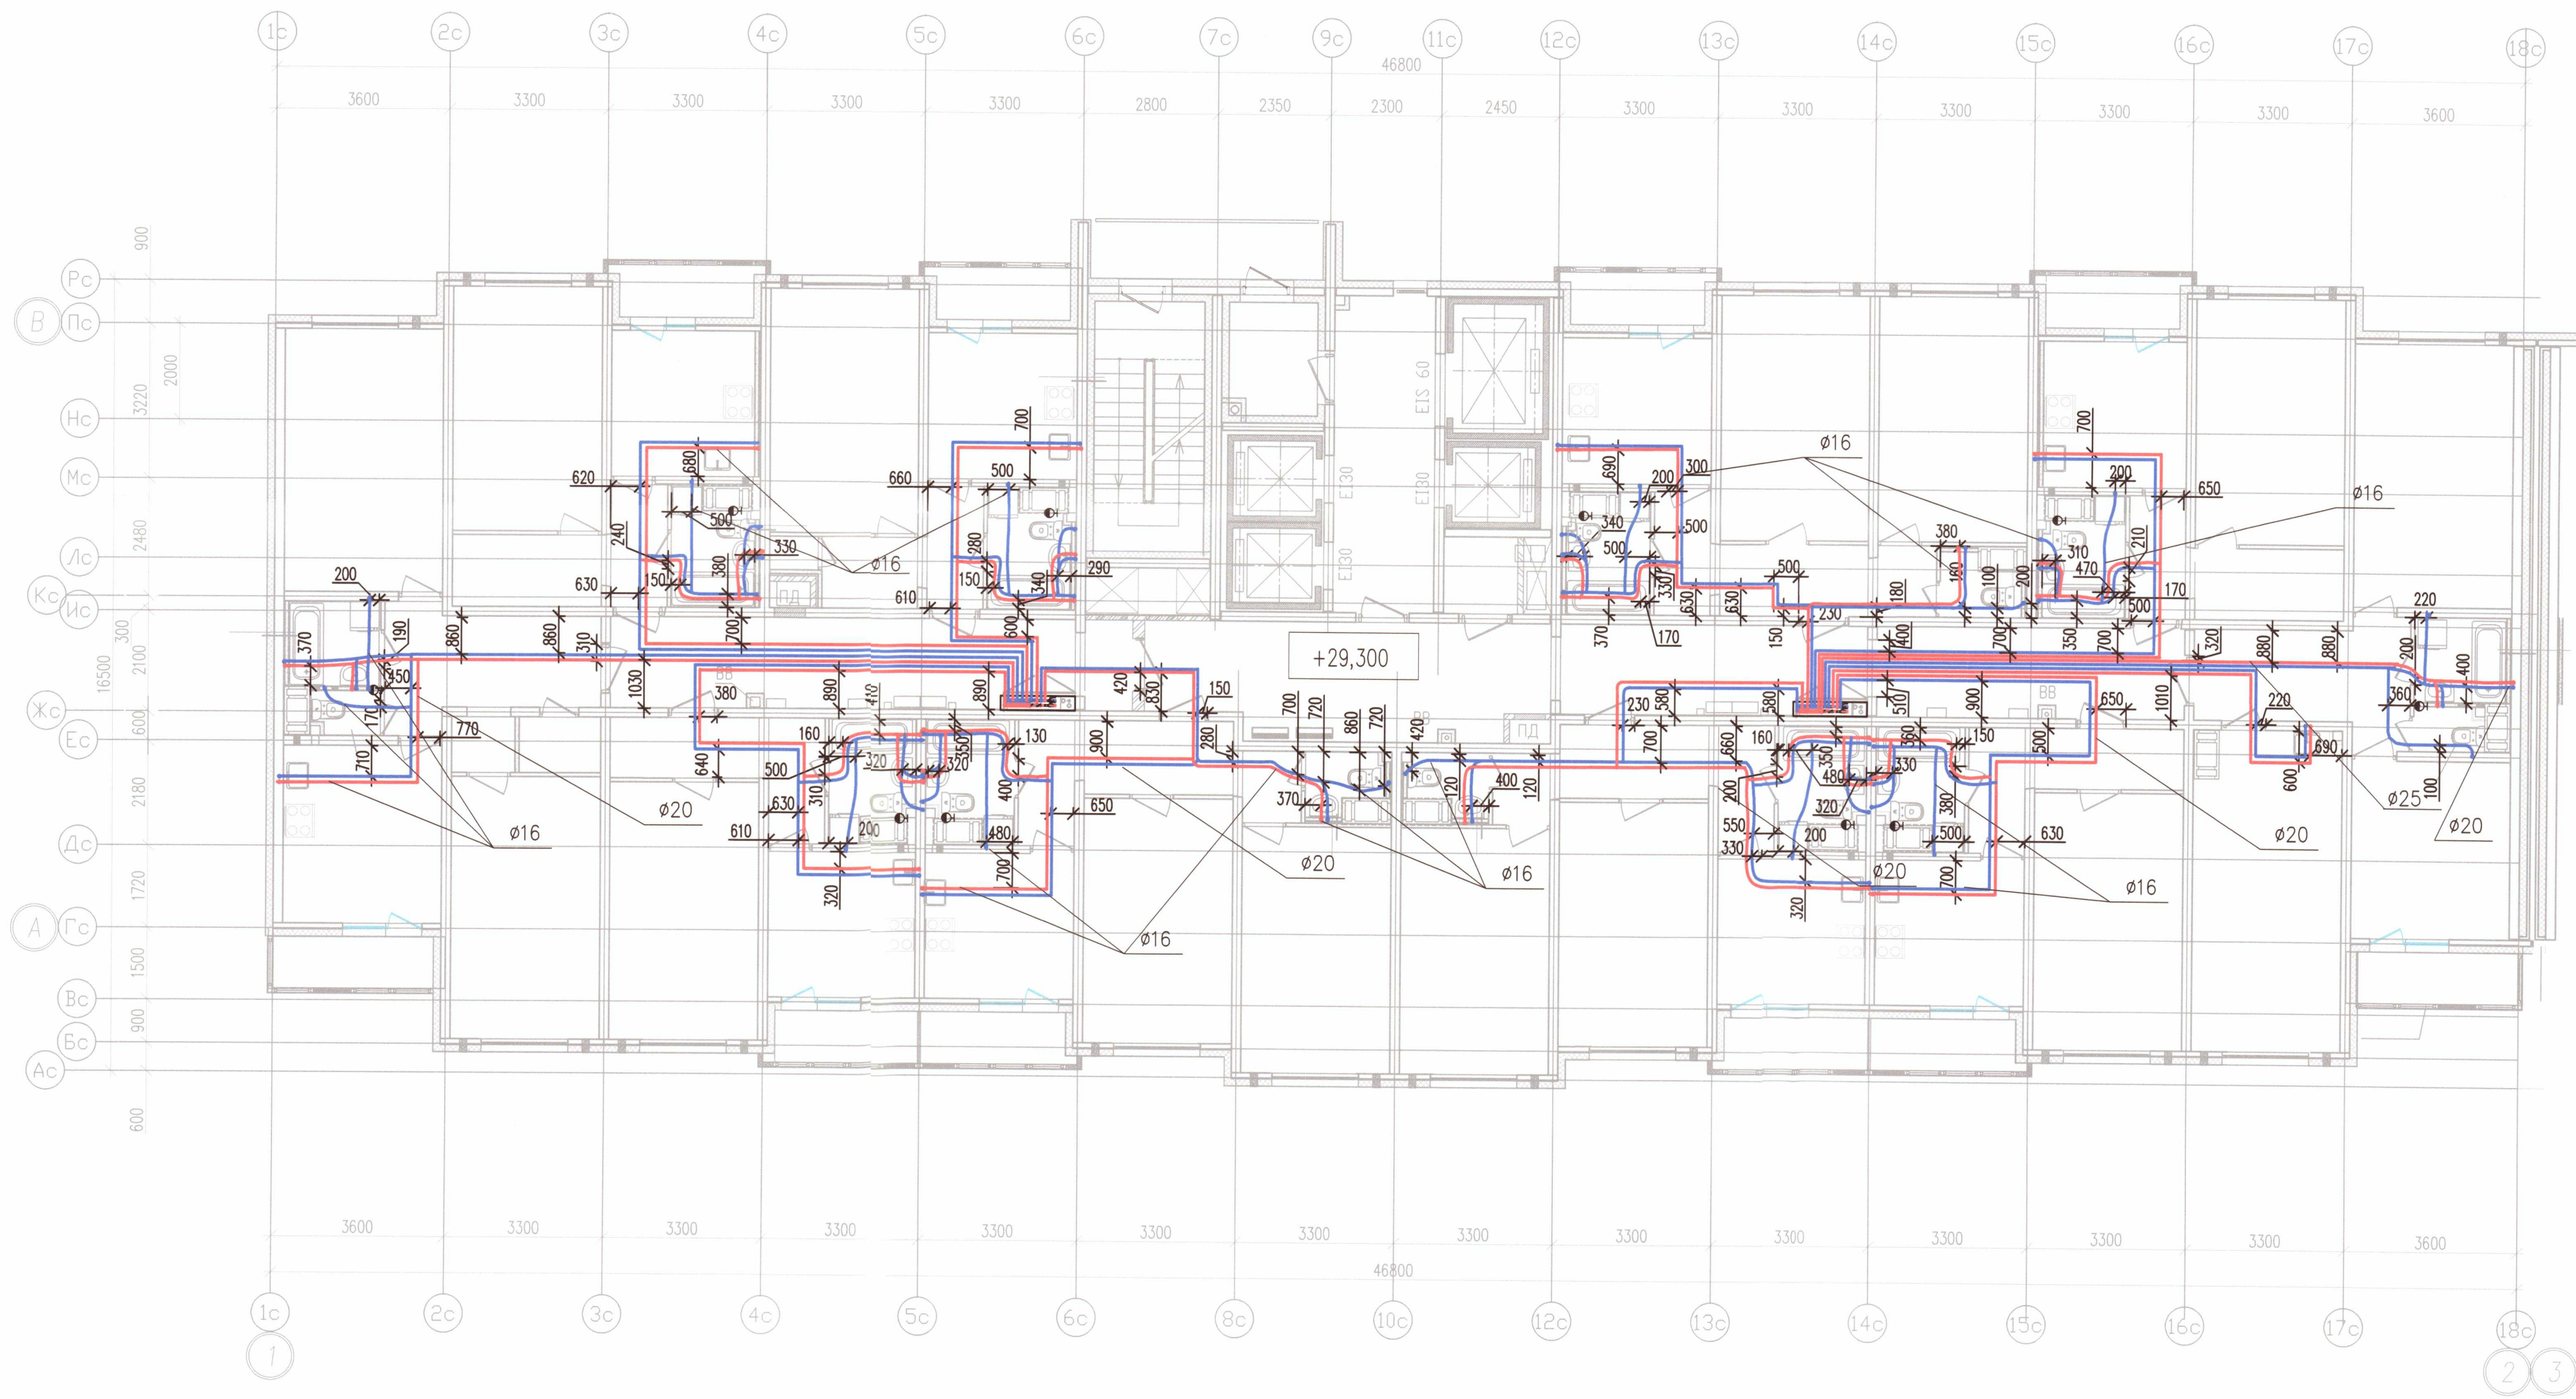

Условные обозначения


- B1.1 — Хоз. пит. водопровод 1 (нижней) зоны
- B1.2 — Хоз. пит. водопровод 2 (верхней) зоны
- T3.1 — Горячее водоснабжение 1 (нижней) зоны
- T3.2 — Горячее водоснабжение 2 (верхней) зоны

Примечание:

- Охранная зона ± 200 мм от осей трубопроводов
- Все размеры указаны в мм
- Работы выполнены согласно СП 73.13330.2016
- Трубопроводы горячего и холодного водоснабжения смонтированы на отметке + 29,300

ООО «ДСК»
Данный чертеж является
исполнительным
Гл. инженер: Харченко Д.Е.
12 июля 2018

Исполнительная схема 5/ВК/11					
г. Санкт-Петербург, Октябрьская набережная, дом 40, корпус 2, литера Г2					
Изм. Кол. уч.	Лист	№ док.	Дата	Многоквартирный дом со встроенно-пристроенными помещениями, участок 7, корпус 2.	
Ген. дир.	Порфеев	09.11.18	09.11.18	ИД	ВК/11
Разраб.	Пряничников			Лист	Листов
Пр. работ	Чухрай			ИД	ВК/11
Секция 5 План 11 этажа				24	24

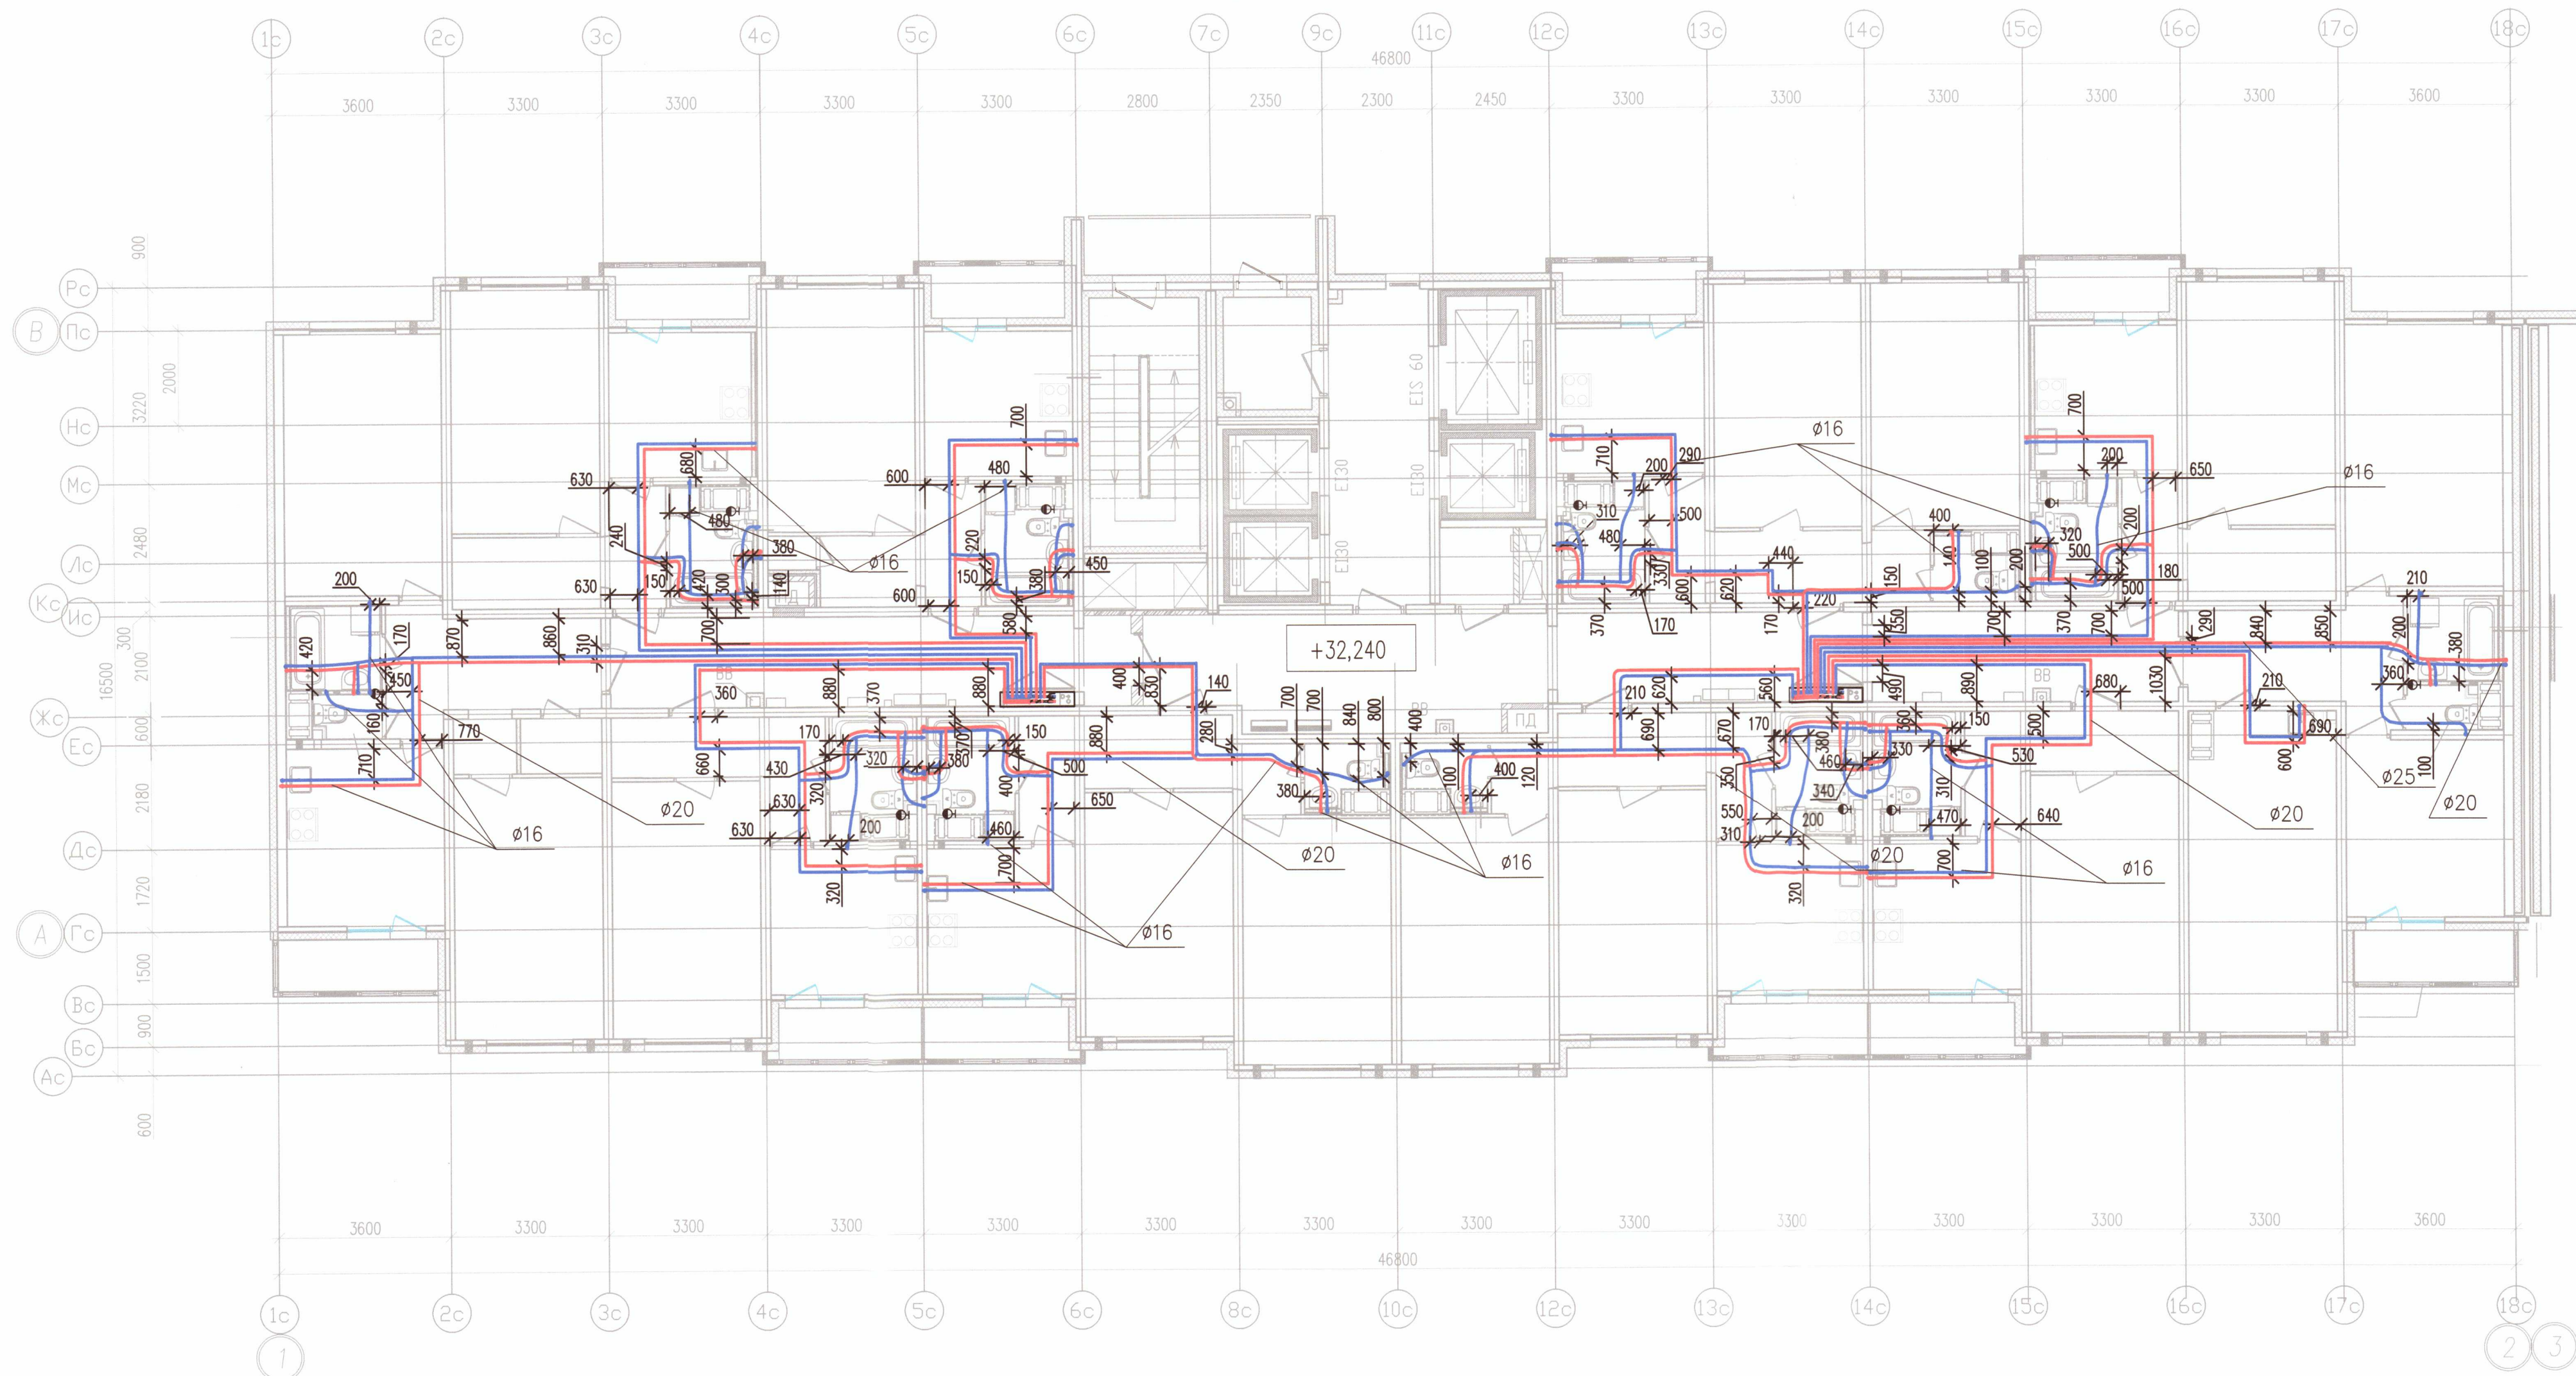

Условные обозначения

- В1.1 — Хоз. пит. водопровод 1 (нижней) зоны
В1.2 — Хоз. пит. водопровод 2 (верхней) зоны
Т3.1 — Горячее водоснабжение 1 (нижней) зоны
Т3.2 — Горячее водоснабжение 2 (верхней) зоны

Примечание:

1. Охранная зона ± 200 мм от осей трубопроводов
2. Все размеры указаны в мм
3. Работы выполнены согласно СП 73.13330.2016
4. Трубопроводы горячего и холодного водоснабжения смонтированы на отметке + 32,240

ООО «ДСК»
Данный чертеж является
исполнительным
Г.Л. инженер: Харченко Д.Е.
12.09.2018

Исполнительная схема 5/ВК/12					
г. Санкт-Петербург, Октябрьская набережная, дом 40, корпус 2, литера Г2					
Изм.	Кол. уч.	Лист	№ док.	Подп.	Дата
Ген. дир.	Порфеев	1	1	1	09.11.18
Разраб.	Пряничников	1	1	1	09.11.18
Пр. работ	Чухрай	1	1	1	09.11.18
Многоквартирный дом со встроено-пристроенными помещениями, участок 7, корпус 2.				ИД	Лист
Секция 5 План 12 этажа				ВК/12	Листов
				24	

ООО «ДСК»

Формат А2



Условные обозначения


- В1.1 — Хоз. пит. водопровод 1 (нижней) зоны
В1.2 — Хоз. пит. водопровод 2 (верхней) зоны
Т3.1 — Горячее водоснабжение 1 (нижней) зоны
Т3.2 — Горячее водоснабжение 2 (верхней) зоны

Примечание:

- Охранная зона ± 200 мм от осей трубопроводов
- Все размеры указаны в мм
- Работы выполнены согласно СП 73.13330.2016
- Трубопроводы горячего и холодного водоснабжения смонтированы на отметке + 35,180

ООО «ДСК»
Данный чертеж является
исполнительным
Гл. инженер: Карченко Д.Е.
27.11.2018

Исполнительная схема 5/ВК/13					
г. Санкт-Петербург, Октябрьская набережная, дом 40, корпус 2, литера Г2					
Изм.	Кол. уч.	Лист	№ док.	Подп.	Дата
Ген. дир.	Порфеев	26	74		
Разраб.	Пряничников	09.11.18			
Пр. работ	Чухрай				
Многоквартирный дом со встроенно-пристроенными помещениями, участок 7, корпус 2.				Стация	Лист
Секция 5 План 13 этажа				ИД	Листов
				ВК/13	24
				ООО «ДСК»	

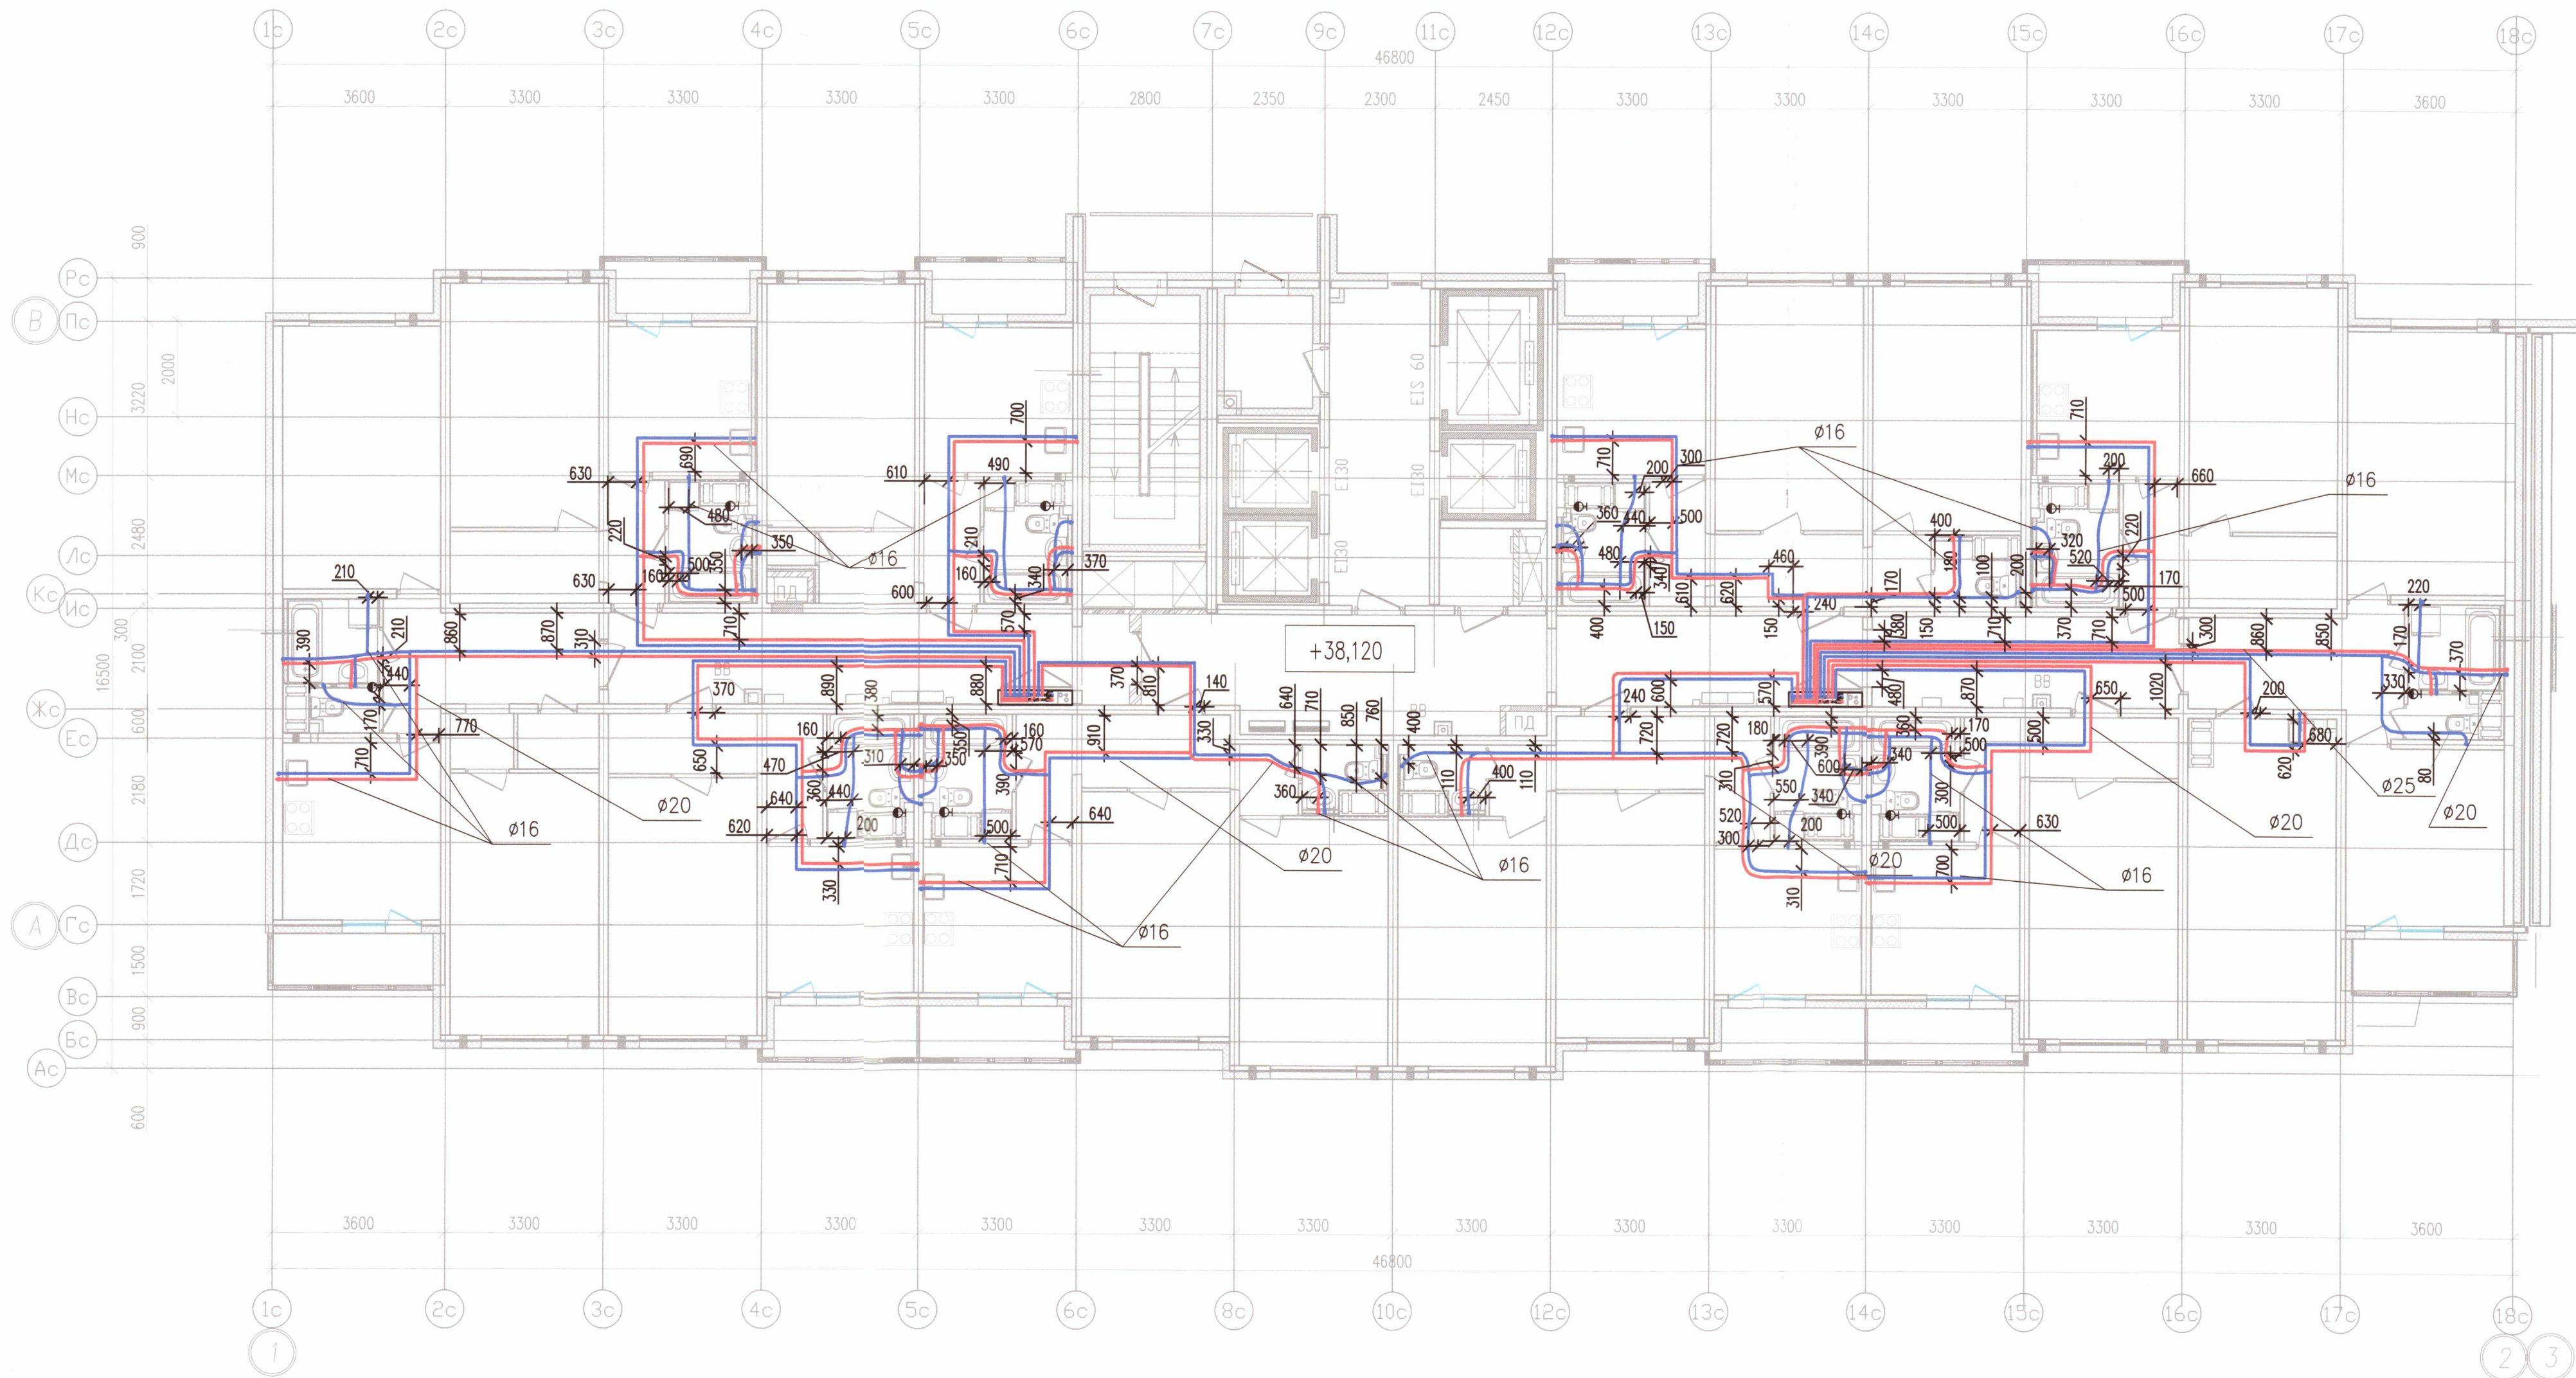

Условные обозначения

- В1.1 — Хоз. пит. водопровод 1 (нижней) зоны
В1.2 — Хоз. пит. водопровод 2 (верхней) зоны
Т3.1 — Горячее водоснабжение 1 (нижней) зоны
Т3.2 — Горячее водоснабжение 2 (верхней) зоны

Примечание:

1. Охранная зона ± 200 мм от осей трубопроводов
2. Все размеры указаны в мм
3. Работы выполнены согласно СП 73.13330.2016
4. Трубопроводы горячего и холодного водоснабжения смонтированы на отметке + 38,120

ООО «ДСК»
Данный чертеж является
исполнительным
ГЛ. ИНЖЕНЕР: Харченко Д.Е.

						Исполнительная схема 5/ВК/14		
						г. Санкт-Петербург, Октябрьская набережная, дом 40, корпус 2, литера Г2		
Изм. Кол. уч.	Лист	№ док.	Подп.	Дата	Многоквартирный дом со встроено-пристроенными помещениями, участок 7, корпус 2.	Стация	Лист	Листов
Ген. дир.	Порфеев			09.11.18		ИД	ВК/14	24
Разраб.	Пряничников			09.11.18		Секция 5 План 14 этажа	ООО "ДСК"	
Пр. работ	Чухрай			09.11.18				



Условные обозначения


- B1.1 — Хоз. пит. водопровод 1 (нижней) зоны
— B1.2 — Хоз. пит. водопровод 2 (верхней) зоны
— T3.1 — Горячее водоснабжение 1 (нижней) зоны
— T3.2 — Горячее водоснабжение 2 (верхней) зоны

Примечание:

1. Охранная зона ± 200 мм от осей трубопроводов
2. Все размеры указаны в мм
3. Работы выполнены согласно СП 73.13330.2016
4. Трубопроводы горячего и холодного водоснабжения смонтированы на отметке + 41,060

ООО «ДСК»
НУЛ ЧЕРТЕЖИ
ИСПОЛНИТЕЛЬНЫМ
ИНЖЕНЕР: ХАРЧЕНКО Д.Е.

				Исполнительная схема 5/ВК/15		
				г. Санкт-Петербург, Октябрьская набережная, дом 40, корпус 2, литера Г2		
Изм. Кол. уч.	Лист N док.	Дата	Подп.	Многоквартирный дом со встроенно-пристроенными помещениями, участок 7, корпус 2.		
Ген. дир.	Порфеев	09.11.18	Сур			
Разраб.	Пряничников	09.11.18	Сур	Стадия	Лист	Листов
Пр. работ	Чухрай	09.11.18	Сур	ИД	ВК/15	24
				Секция 5 План 15 этажа		
				ООО «ДСК»		

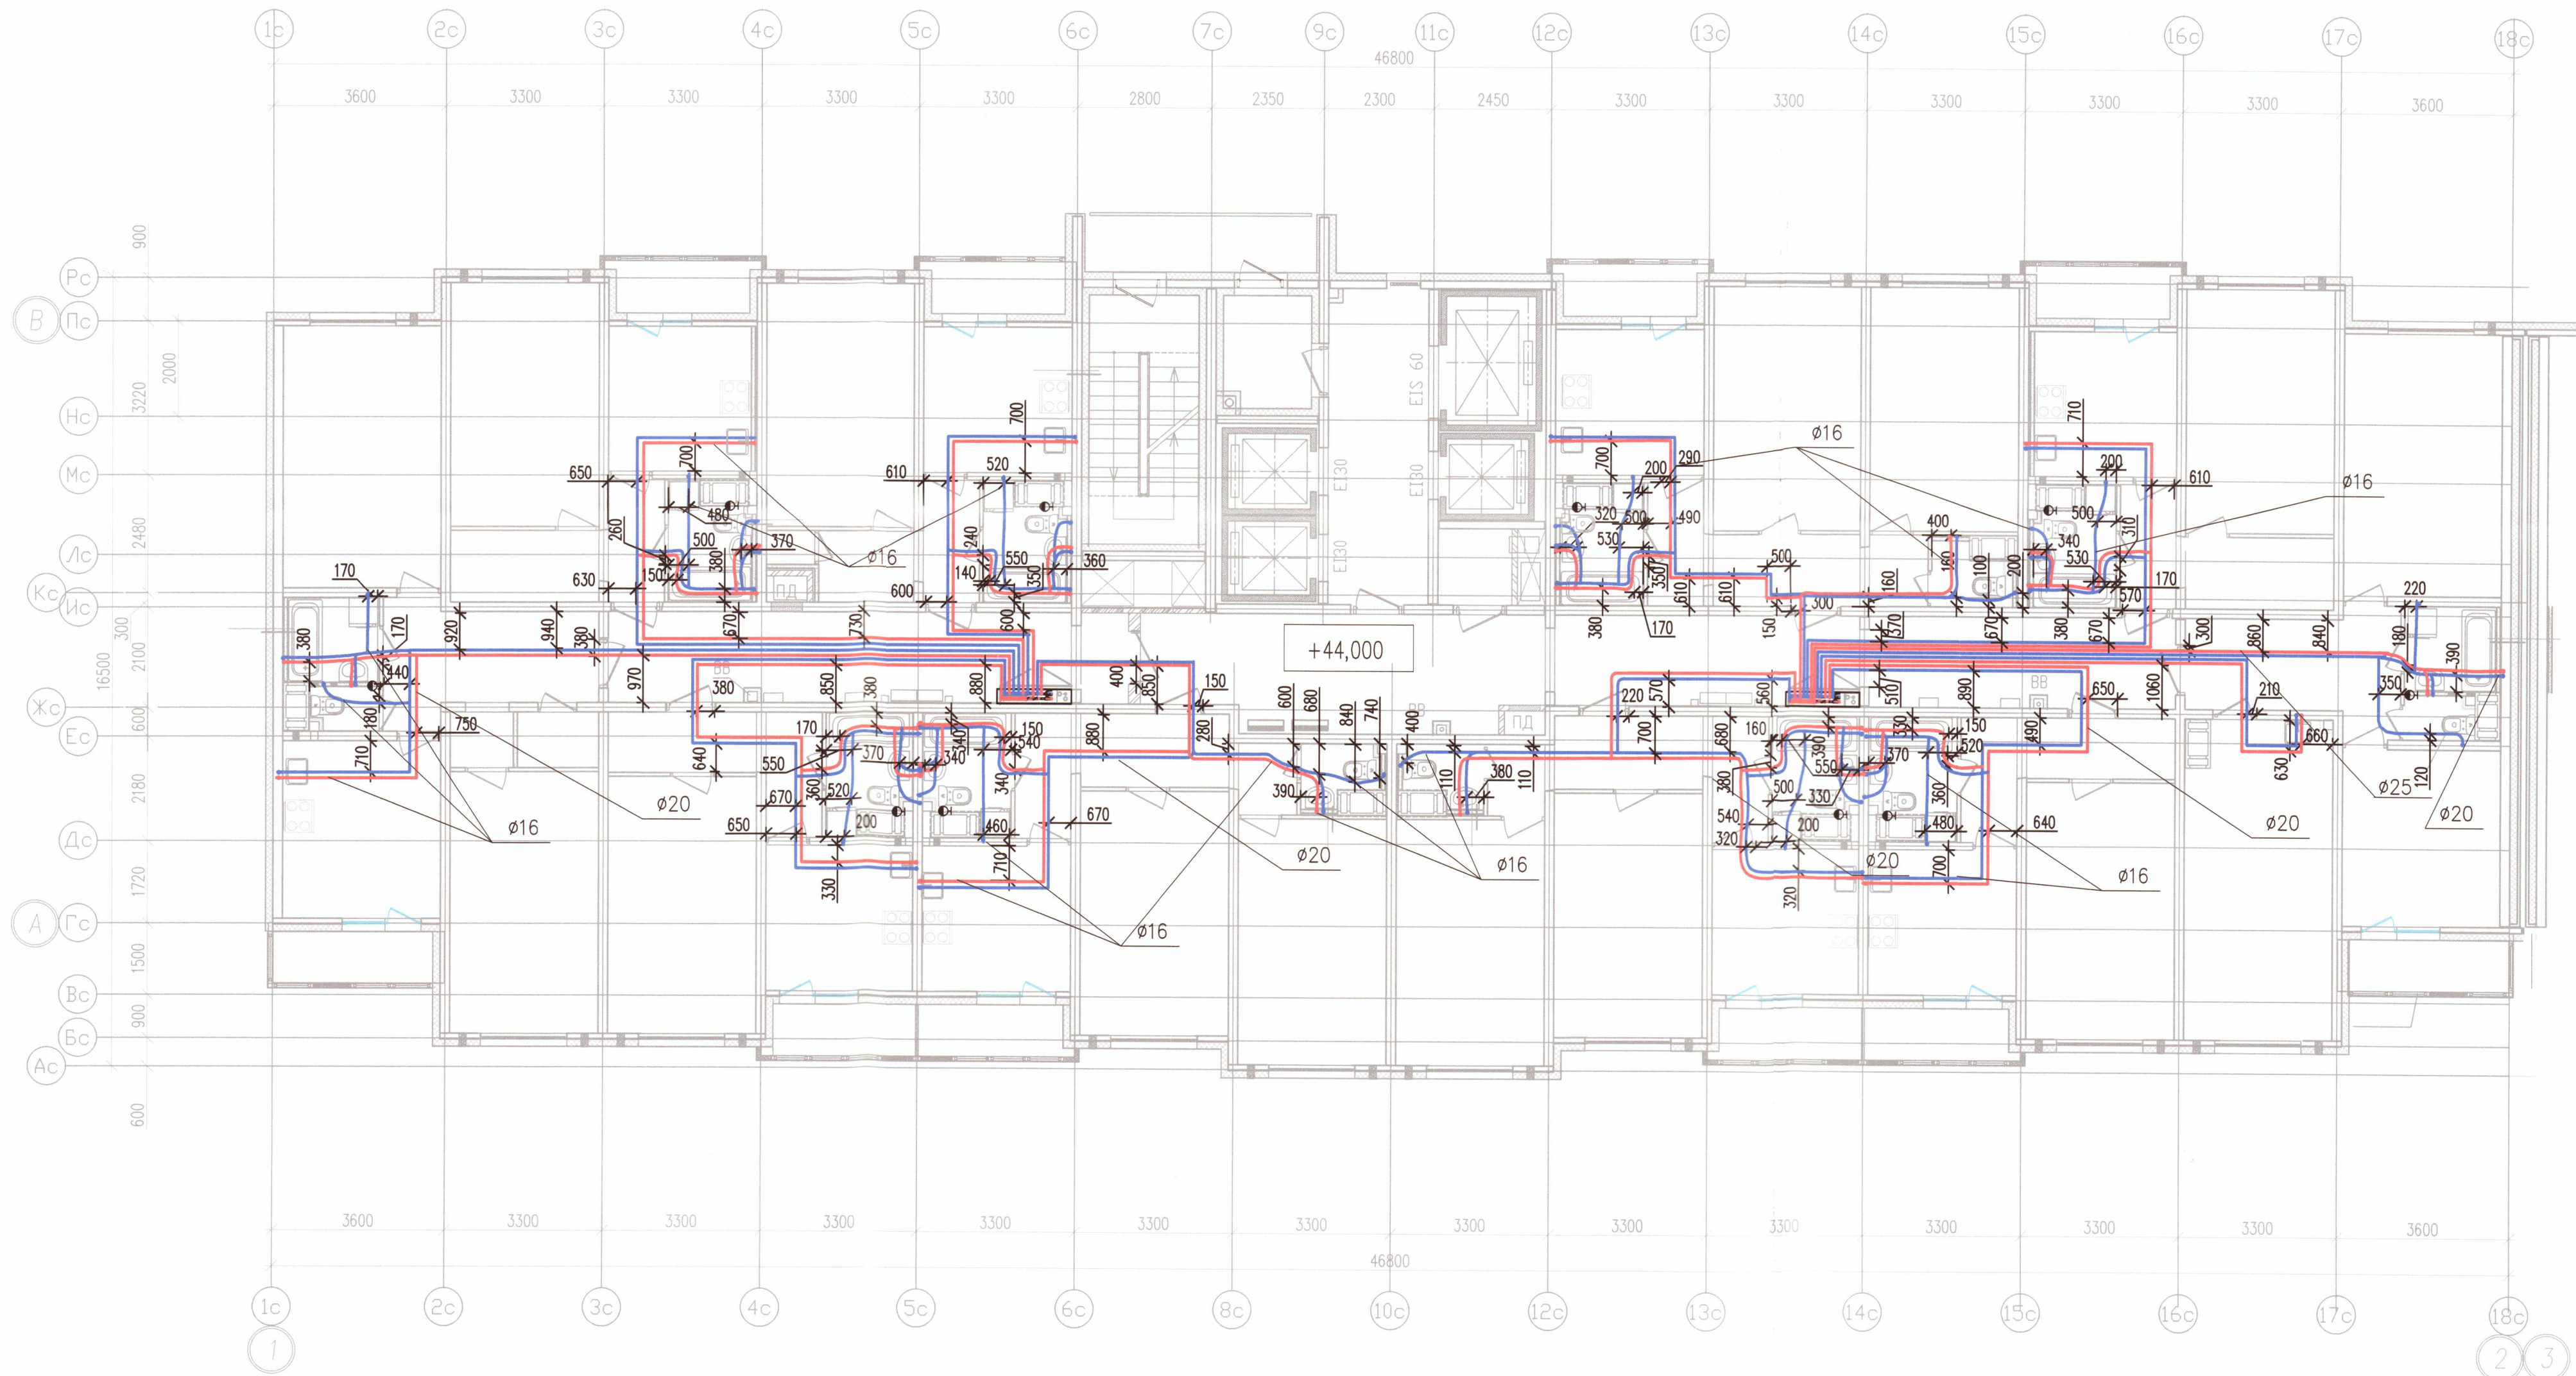

Условные обозначения

- В1.1 — Хоз. пит. водопровод 1 (нижней) зоны
В1.2 — Хоз. пит. водопровод 2 (верхней) зоны
Т3.1 — Горячее водоснабжение 1 (нижней) зоны
Т3.2 — Горячее водоснабжение 2 (верхней) зоны


Примечание:

- Охранная зона ± 200 мм от осей трубопроводов
- Все размеры указаны в мм
- Работы выполнены согласно СП 73.13330.2016
- Трубопроводы горячего и холодного водоснабжения смонтированы на отметке + 44,000

ООО «ДСК»
Данный чертёж является
исполнительным
ГЛ. ИНЖЕНЕР ХАРЧЕНКО Д.Е.

Исполнительная схема 5/ВК/16

г. Санкт-Петербург, Октябрьская набережная, дом 40, корпус 2, литера Г2				
Изм. Кол. уч.	Лист N док.	Подп.	Дата	Многоквартирный дом со встроенно-пристроенными помещениями, участок 7, корпус 2.
Ген. дир.	Порфеев	09.11.18	ИД	Лист
Разраб.	Пряничников	09.11.18	БК/16	Листов
Пр. работ	Чухрай	09.11.18	24	
Секция 5 План 16 этажа				ООО «ДСК»

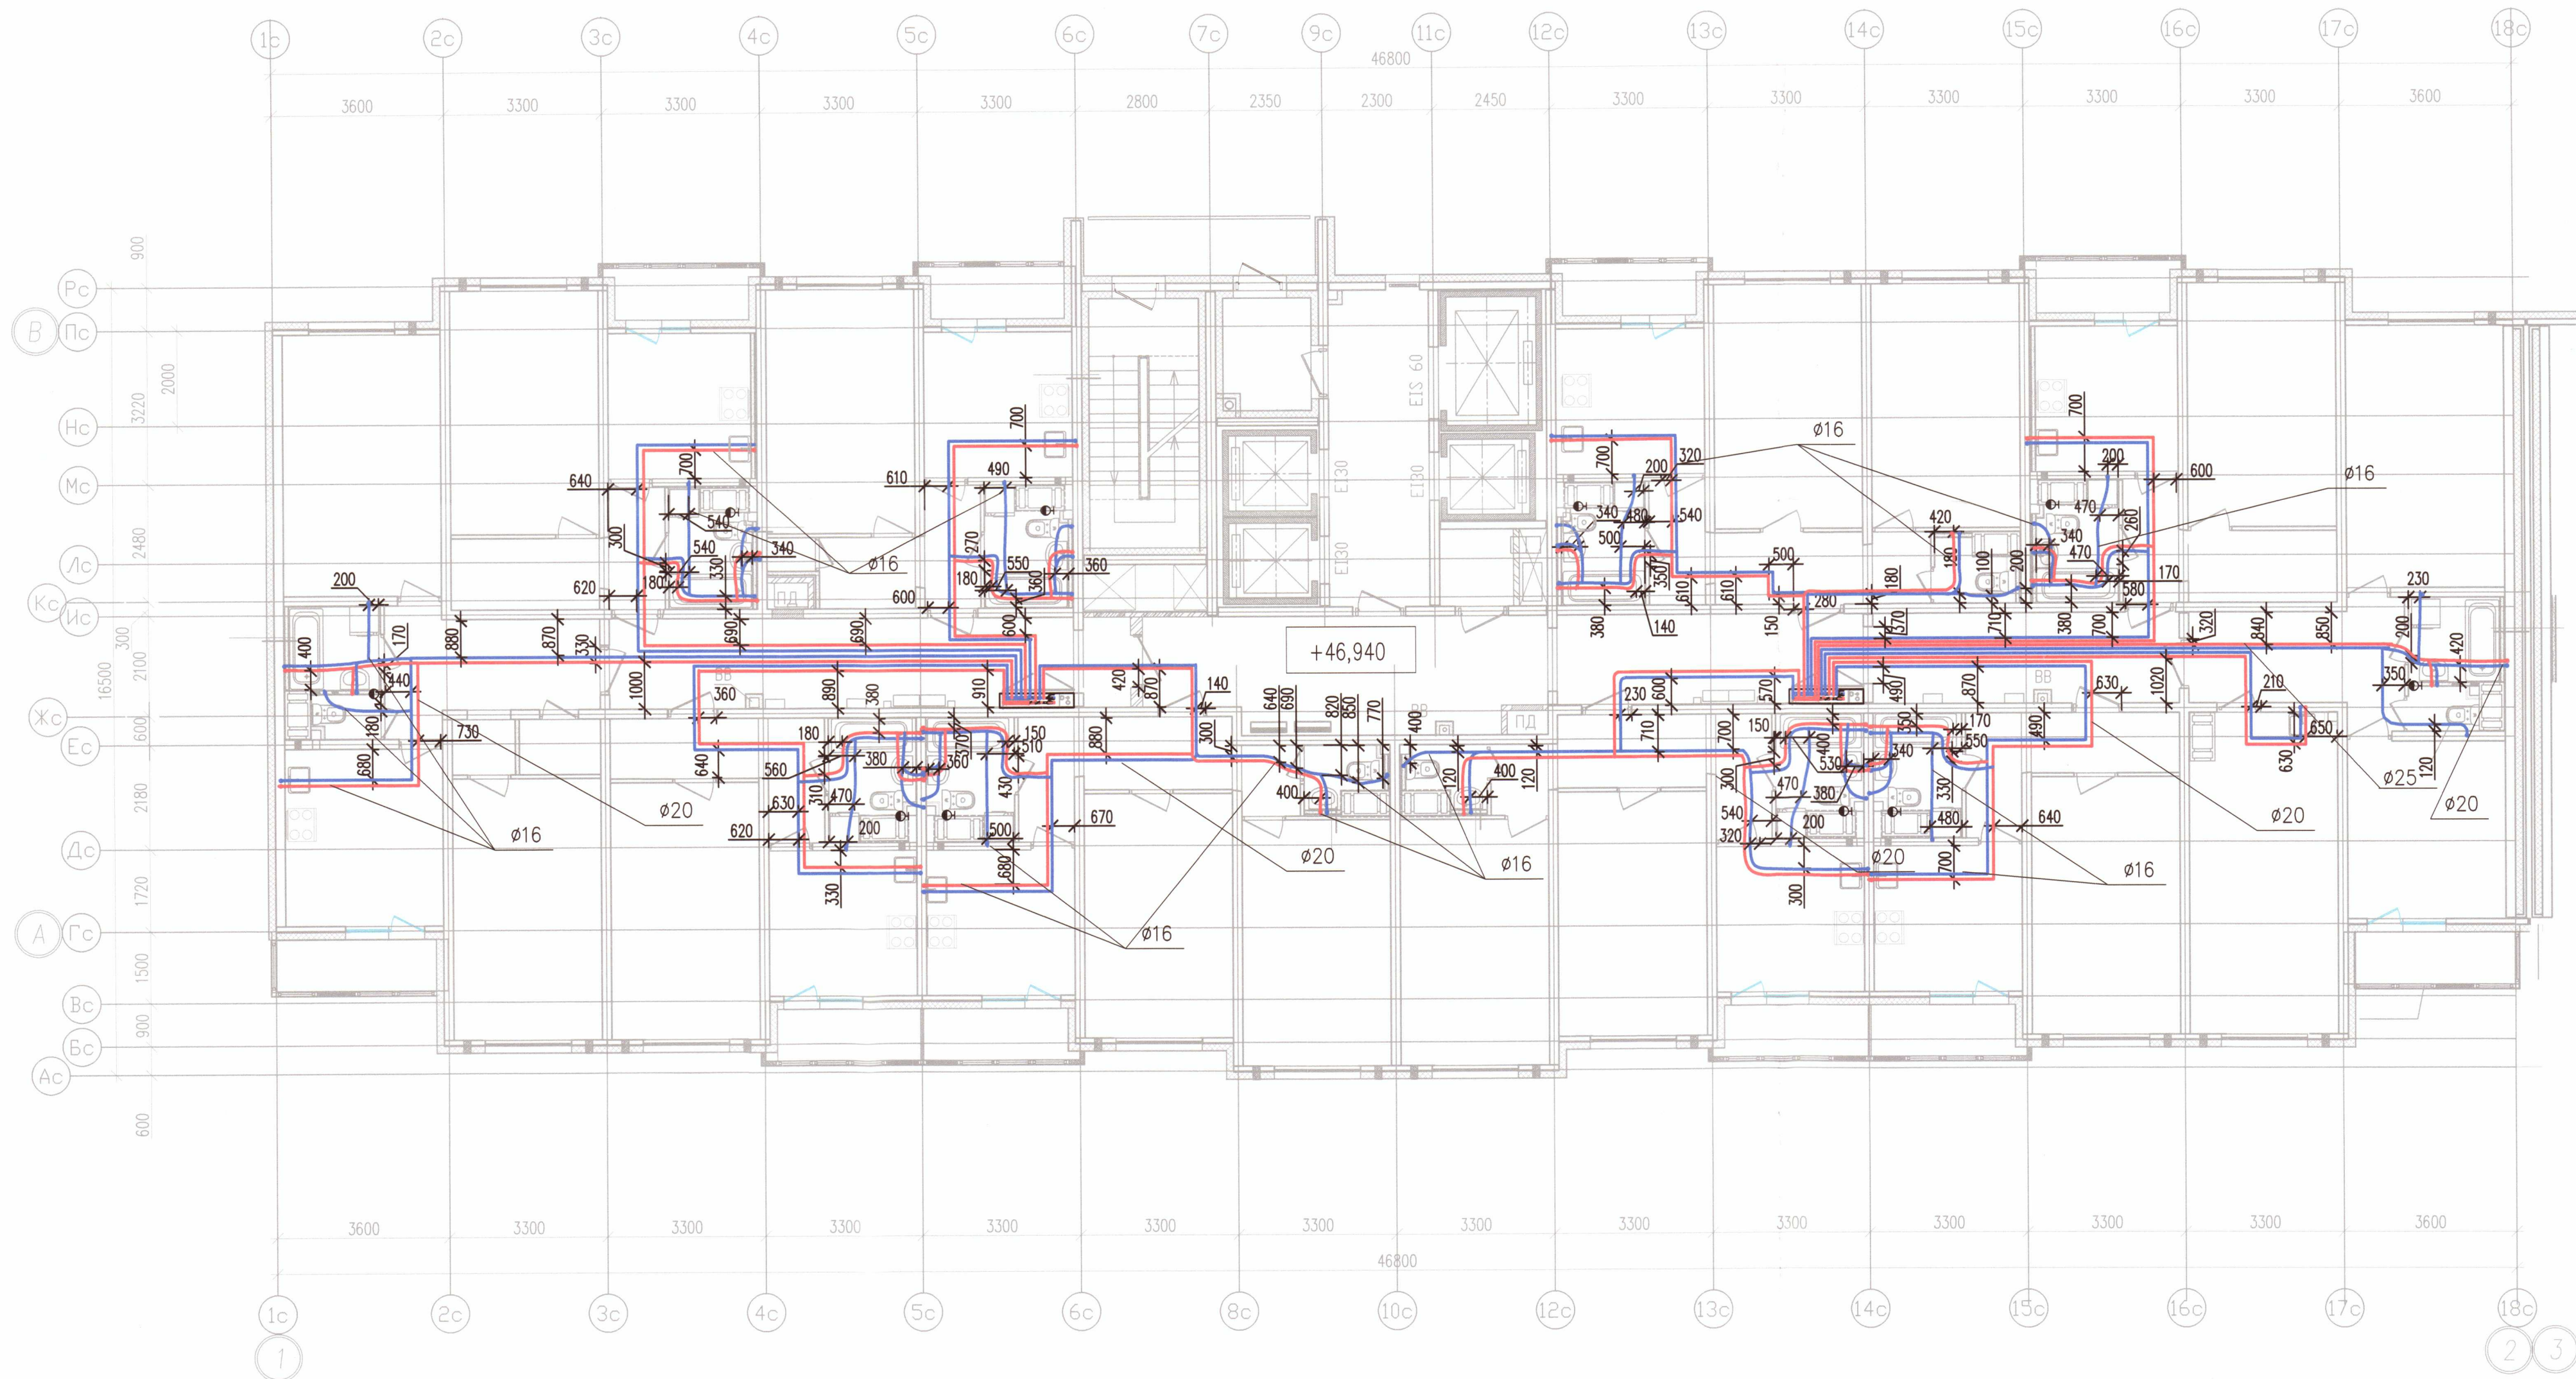

Условные обозначения

- В1.1 — Хоз. пит. водопровод 1 (нижней) зоны
В1.2 — Хоз. пит. водопровод 2 (верхней) зоны
Т3.1 — Горячее водоснабжение 1 (нижней) зоны
Т3.2 — Горячее водоснабжение 2 (верхней) зоны

Примечание:

- Охранная зона ± 200 мм от осей трубопроводов
- Все размеры указаны в мм
- Работы выполнены согласно СП 73.13330.2016
- Трубопроводы горячего и холодного водоснабжения смонтированы на отметке + 46,940

ООО "ДСК"
Данный чертеж является
исполнительным
Г.Л.ИНЖЕНЕР ДИРЕНКО Д.Е.

Исполнительная схема 5/ВК/17

г. Санкт-Петербург, Октябрьская набережная,
дом 40, корпус 2, литера Г2

Изм.	Кол. уч.	Лист	№ док.	Подп.	Дата	Многоквартирный дом со встроено-пристроенными помещениями, участок 7, корпус 2.			
Ген. дир.	Порфеев	09.11.18				Стация	Лист	Листов	
Разраб.	Пряничников	09.11.18				ИД	ВК/17	24	
Пр. работ	Чухрай	09.11.18				Секция 5 План 17 этажа			

Секция 5
План 17 этажа

ООО "ДСК"



Формат А2